



SENADO FEDERAL
Secretaria de Infraestrutura

SUBANEXO G


PRANCHAS GRÁFICAS





SENADO FEDERAL
Secretaria de Infraestrutura




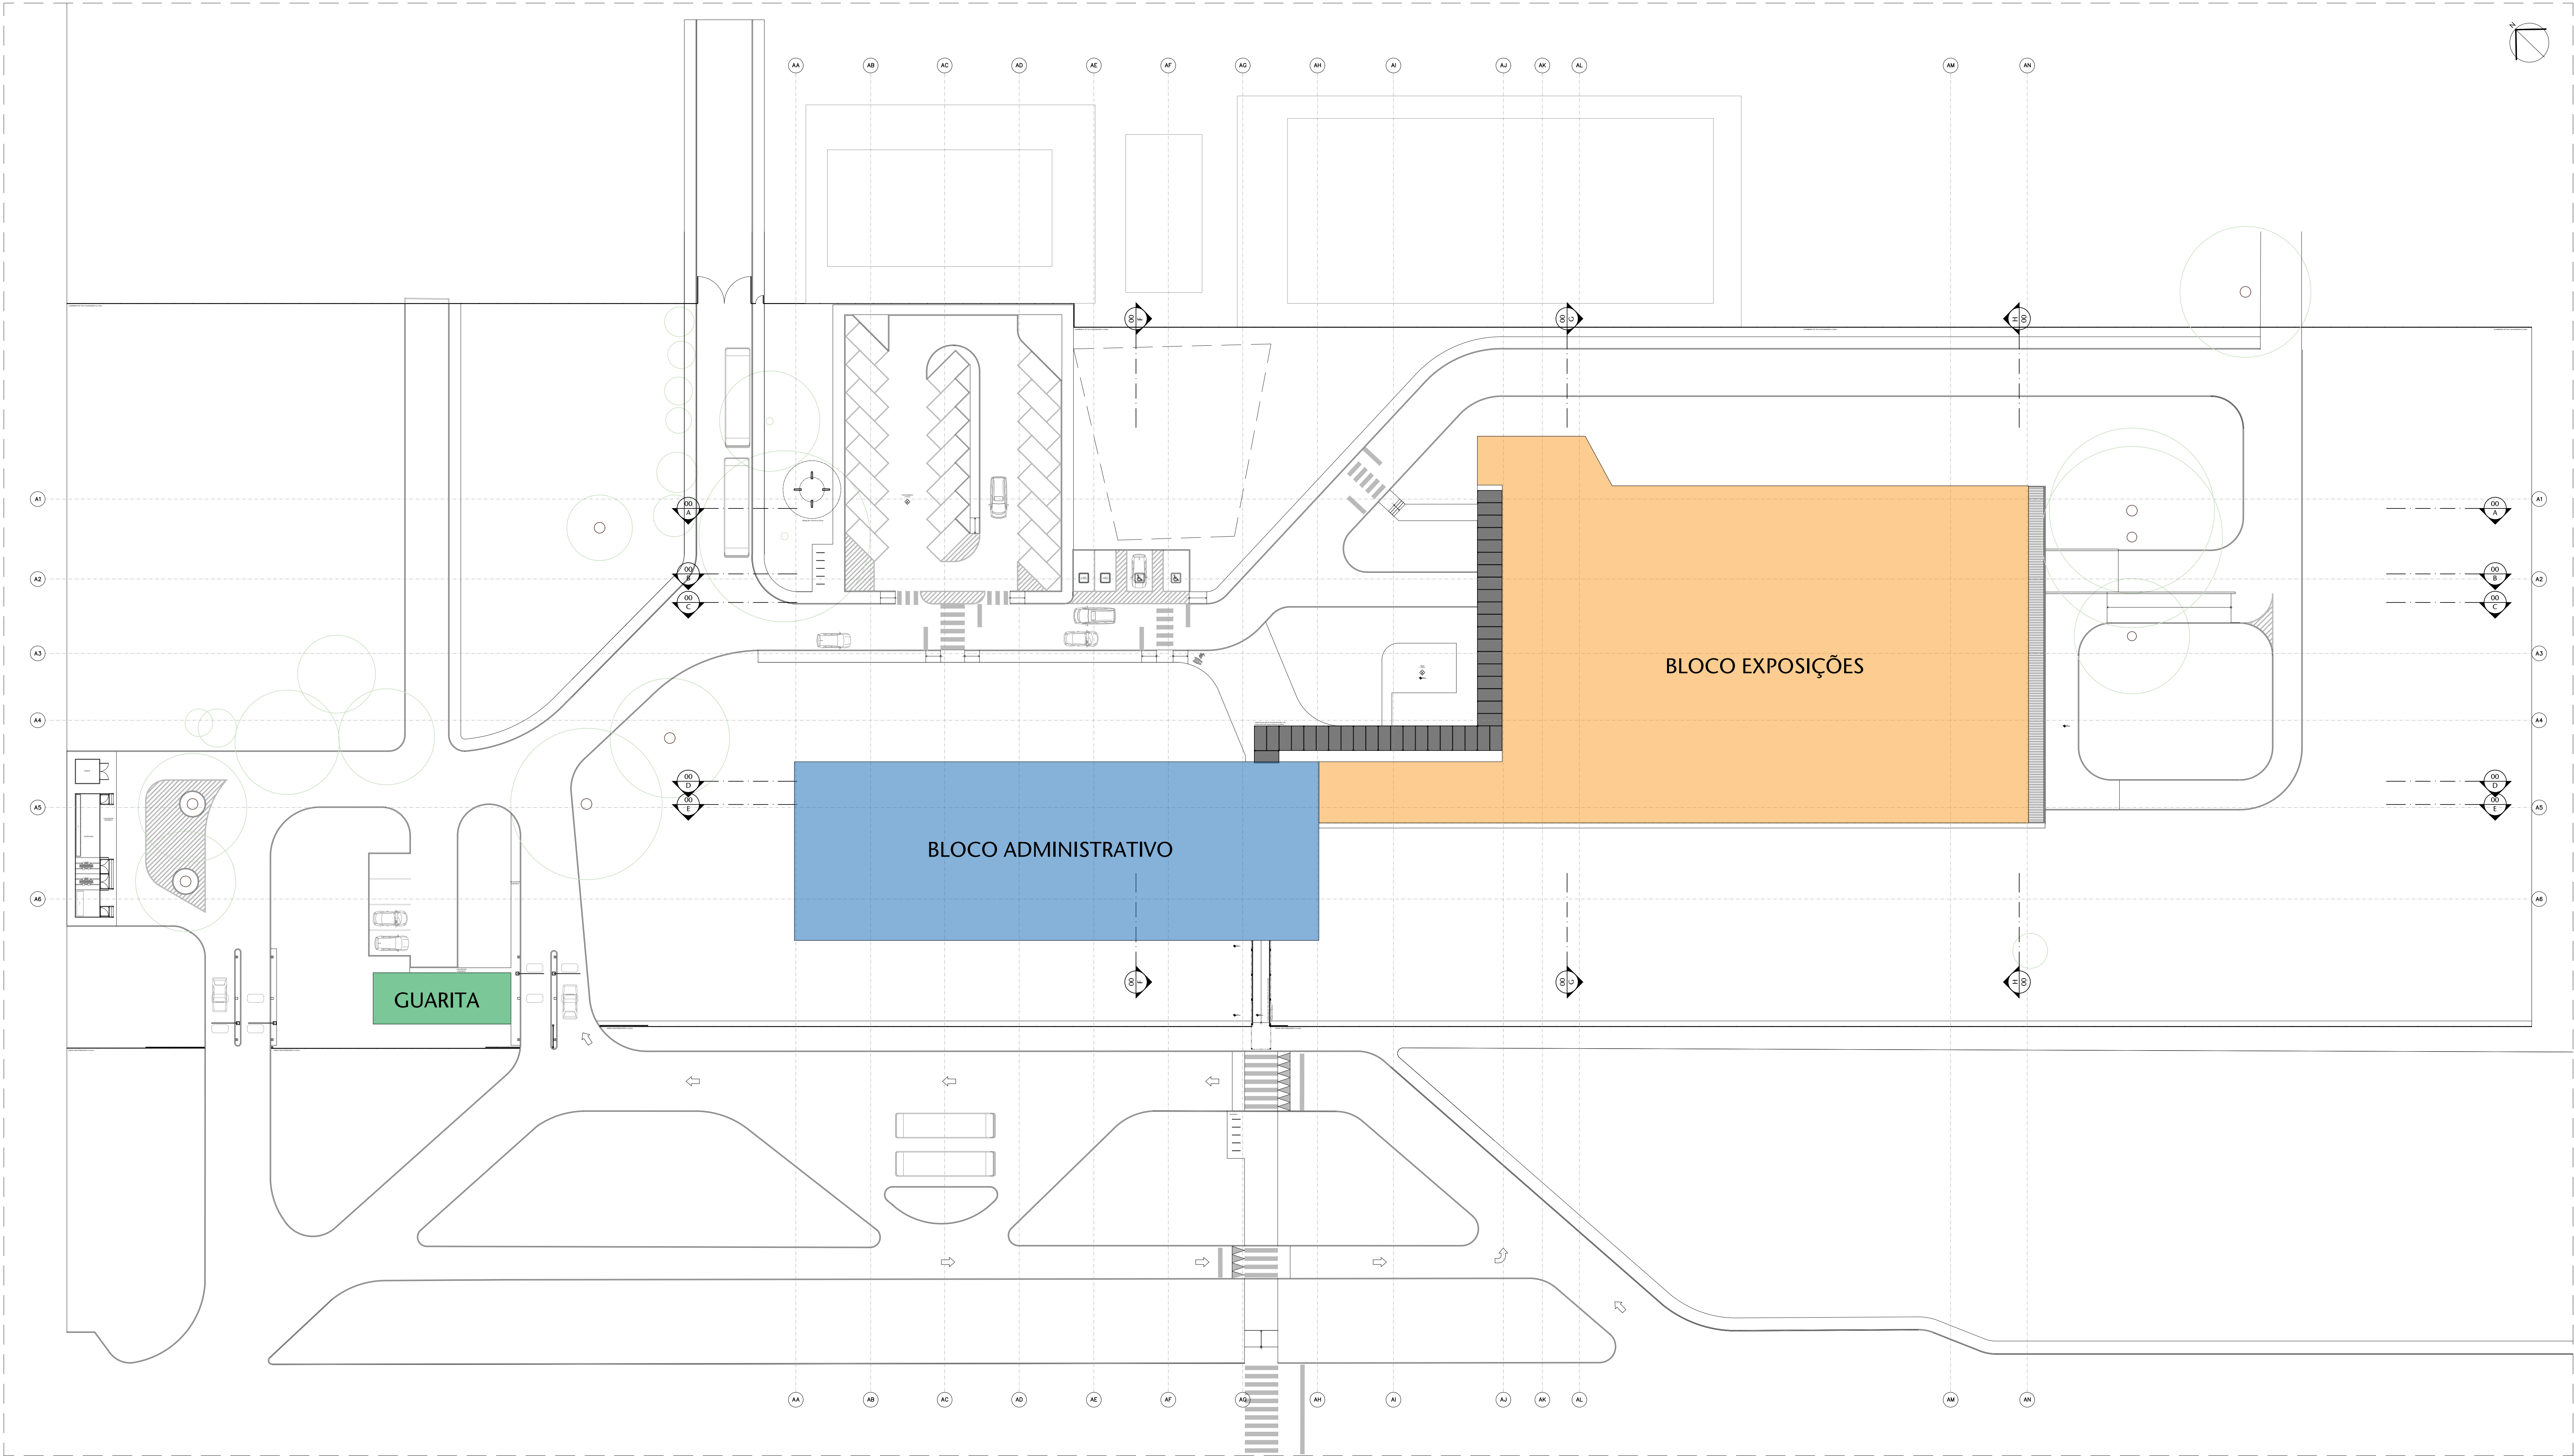

01 PLANTA DE SITUAÇÃO - TÉRREO
ESCALA 1/300

LEGENDA
■ GUARITA
■ BLOCO ADMINISTRATIVO
■ BLOCO EXPOSIÇÕES

Nº				CONTROLE DE EMISSÃO DE DESENHOS		DATA	REVISOR
SINFRA				SENADO FEDERAL SECRETARIA DE INFRAESTRUTURA COORDENAÇÃO DE PROJETOS			
INTERESSADO				LOCAL		PROBLEMA/COMENTÁRIO	ÁREA DE PROTEÇÃO
SINFRA				L4 NORTE			MAP
COORDENADOR	GESTOR ASSIST.	TABELETA	PROJETO	TABELA		DATA	TP. PRONÓSTICO
ELABORADO	DESENHADO	REVISADO	CCPU	EST. PRELIMINAR		01/25	
ARQUITETO	DESENHADO	DATA	TÍTULO DA PRONÓSTICO	ESCALA		1/300	
REVISOR	TRABALHO	10/08/2022	PLANTA DE SITUAÇÃO - TÉRREO				

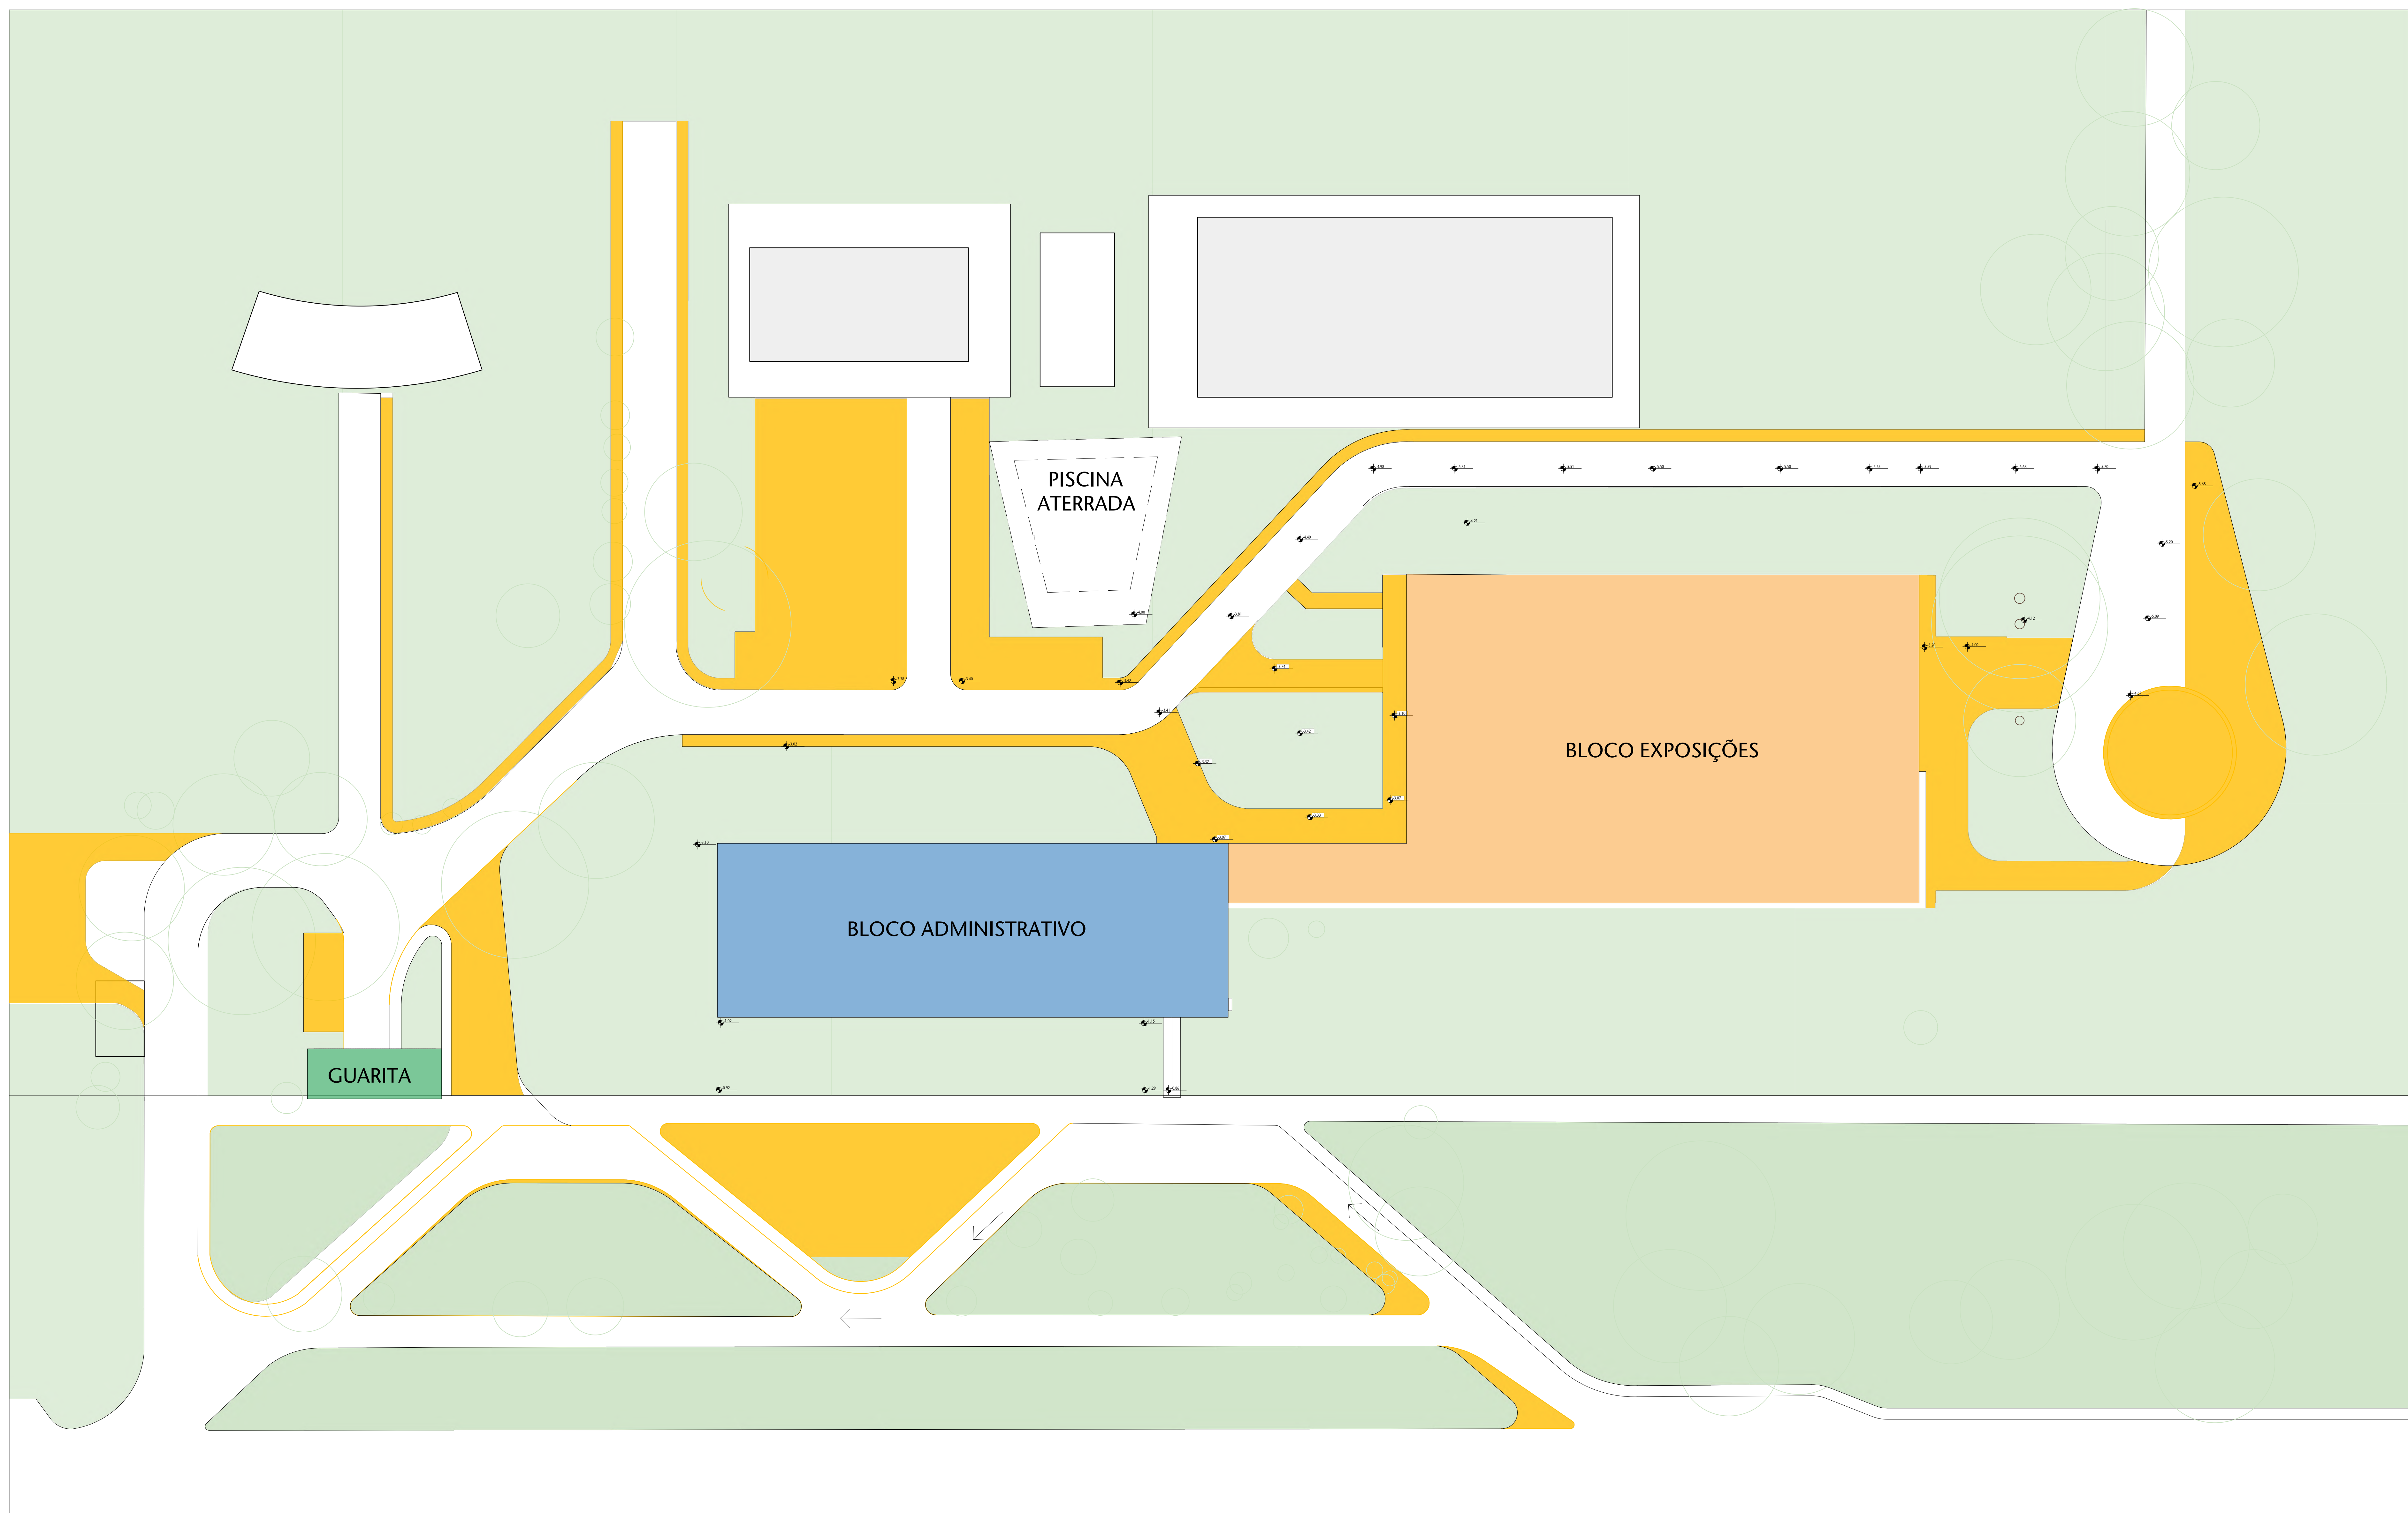

01 PLANTA DE SITUAÇÃO - DEMOLIR
ESCALA 1/300


LEGENDA

 DEMOUR

 CONSTRUIRE

 EXISTENTE

Nº				CONTROLE DE EMISSÃO DE DESENHOS				DATA		REVISOR	
SENADO FEDERAL SECRETARIA DE INFRAESTRUTURA COORDENAÇÃO DE PROJETOS											
PROJETO(S):				LOCAL:				INSTRUMENTAÇÃO EXTERNO		ÁREA DE INTER- DISCIPLINAR	
SINRA				L4 NORTE							
COORDENADOR		DESENVOLVIDOR		TÍTULO		FASE		Nº PROJETO			
LUCAS		PEDRO A.		COPPU		EST. PRELIMINAR					
ARQUITETO		DESENHADOR		DATA		PLANTA DE FRANCA					
VANESSA B.		TALLUNA		19/08/2022		PLANTA DE SITUAÇÃO - DEMOLIR					
						1/300				03/25	

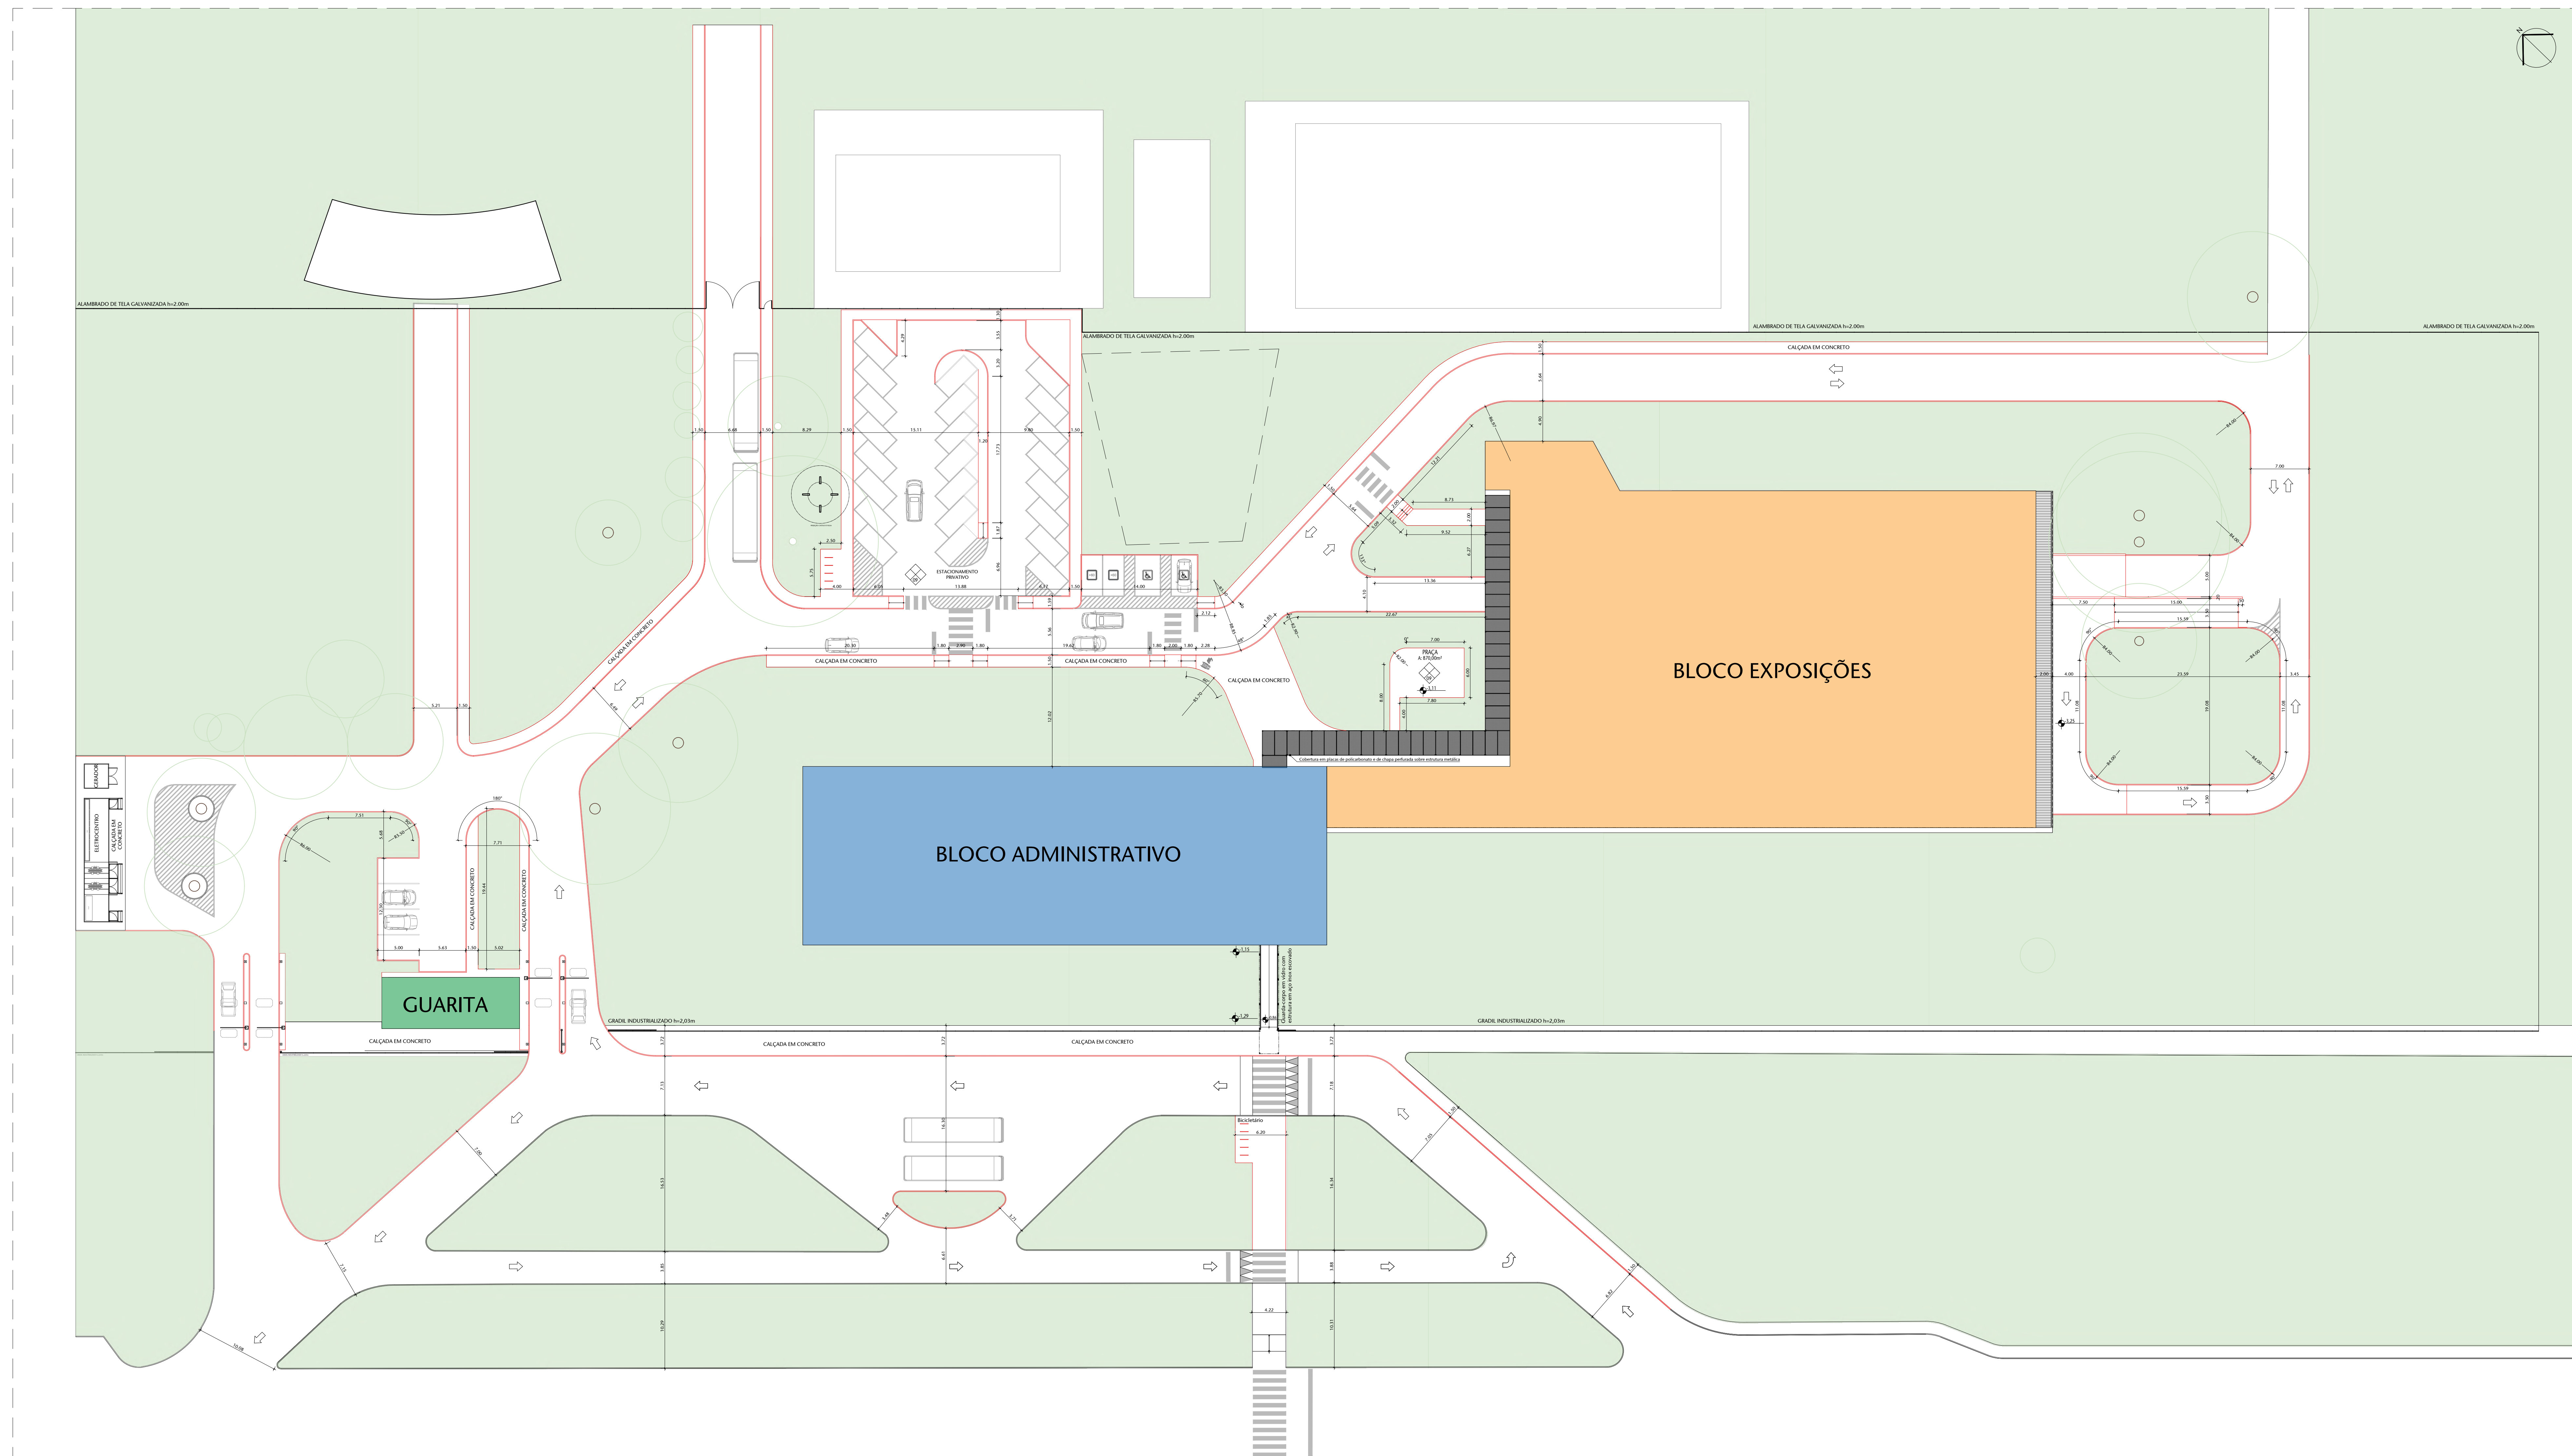

01 PLANTA DE SITUAÇÃO - CONSTRUIR
ESCALA 1/300


LEGENDA

 DEMOLIR

 CONSTRUIR

 EXISTENTE


Nº				CONTROLE DE EMISSÃO DE DESENHOS				DATA		REVISOR	
SENADO FEDERAL SECRETARIA DE INFRAESTRUTURA COORDENAÇÃO DE PROJETOS											
INTERESSADO:				LOCAL:				INDEBENTIMENTO EXISTENTE		ÁREA DE INTER.:	
SINFRA				L4 NORTE						AP	
COORD.	DESENHADOR	REVISOR	DATA:	PROJETO:				FASE:			
LIVRO:	ASSINATURA	ASSINATURA	DATA:	CCPU				DESENVOLVIMENTO			
ARQUITETO	DESENHO	DATA:	TÍTULO DO PROJETO:								
VANESSA B	MAÍSSA	19/08/2022	PLANTA DE SITUAÇÃO - CONSTRUIR								
								1,000			
										04/25	

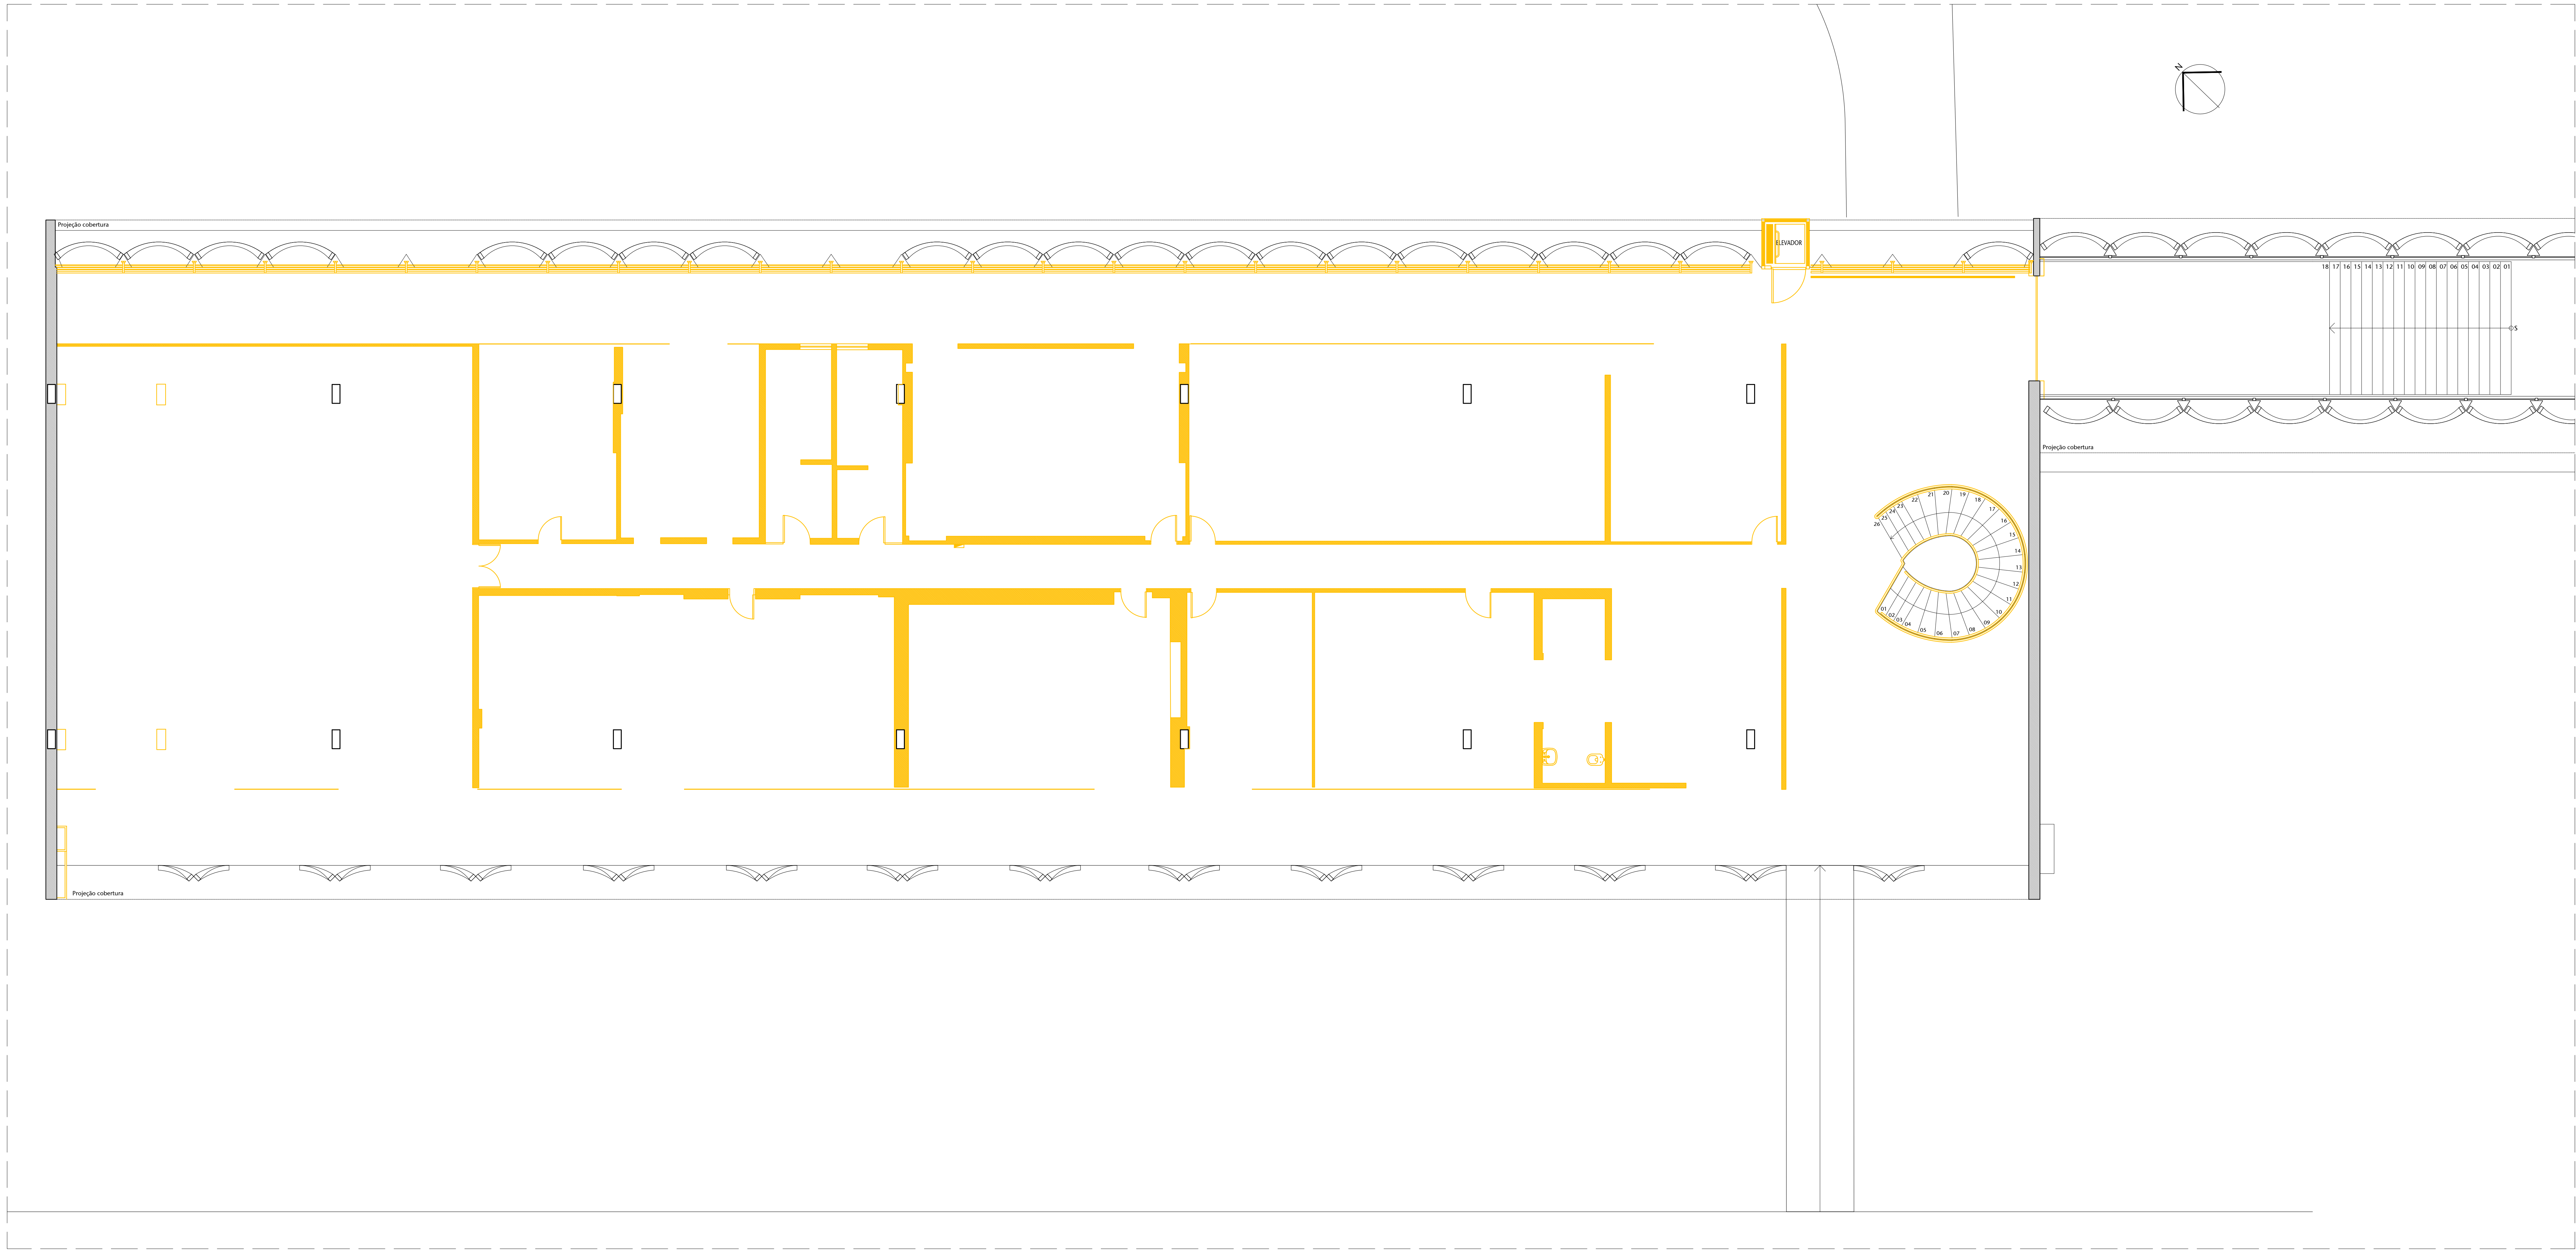

01 PLANTA DE DEMOLIR BLOCO ADM - TÉRREO
ESCALA 1:25

- LEGENDA
- DEMOLIR
 - CONSTRUIR
 - EXISTENTE

Nº				CONTROLE DE EMISSÃO DE DESENHOS				DATA		REVISOR	
SENADO FEDERAL SECRETARIA DE INFRAESTRUTURA COORDENAÇÃO DE PROJETOS											
INTERESSADO				LOCAL				ÁREA DE INTER.			
SINFRA				L4 NORTE				MAP			
CODIGO		GESTOR ASSIST		TABELA		PROJETO		FASE		PR. PRELIMINAR	
ELABO D.		PELOMO R.		ARZOS		CCPU		ESCALA:		05/25	
ARQUITETO		DESENHO		DATA		TÍTULO DA PRONÓIA		1:25			
VERIFICA R.		TRILHA		10/08/2022		PLANTA DE DEMOLIR BLOCO ADM - TERREO					

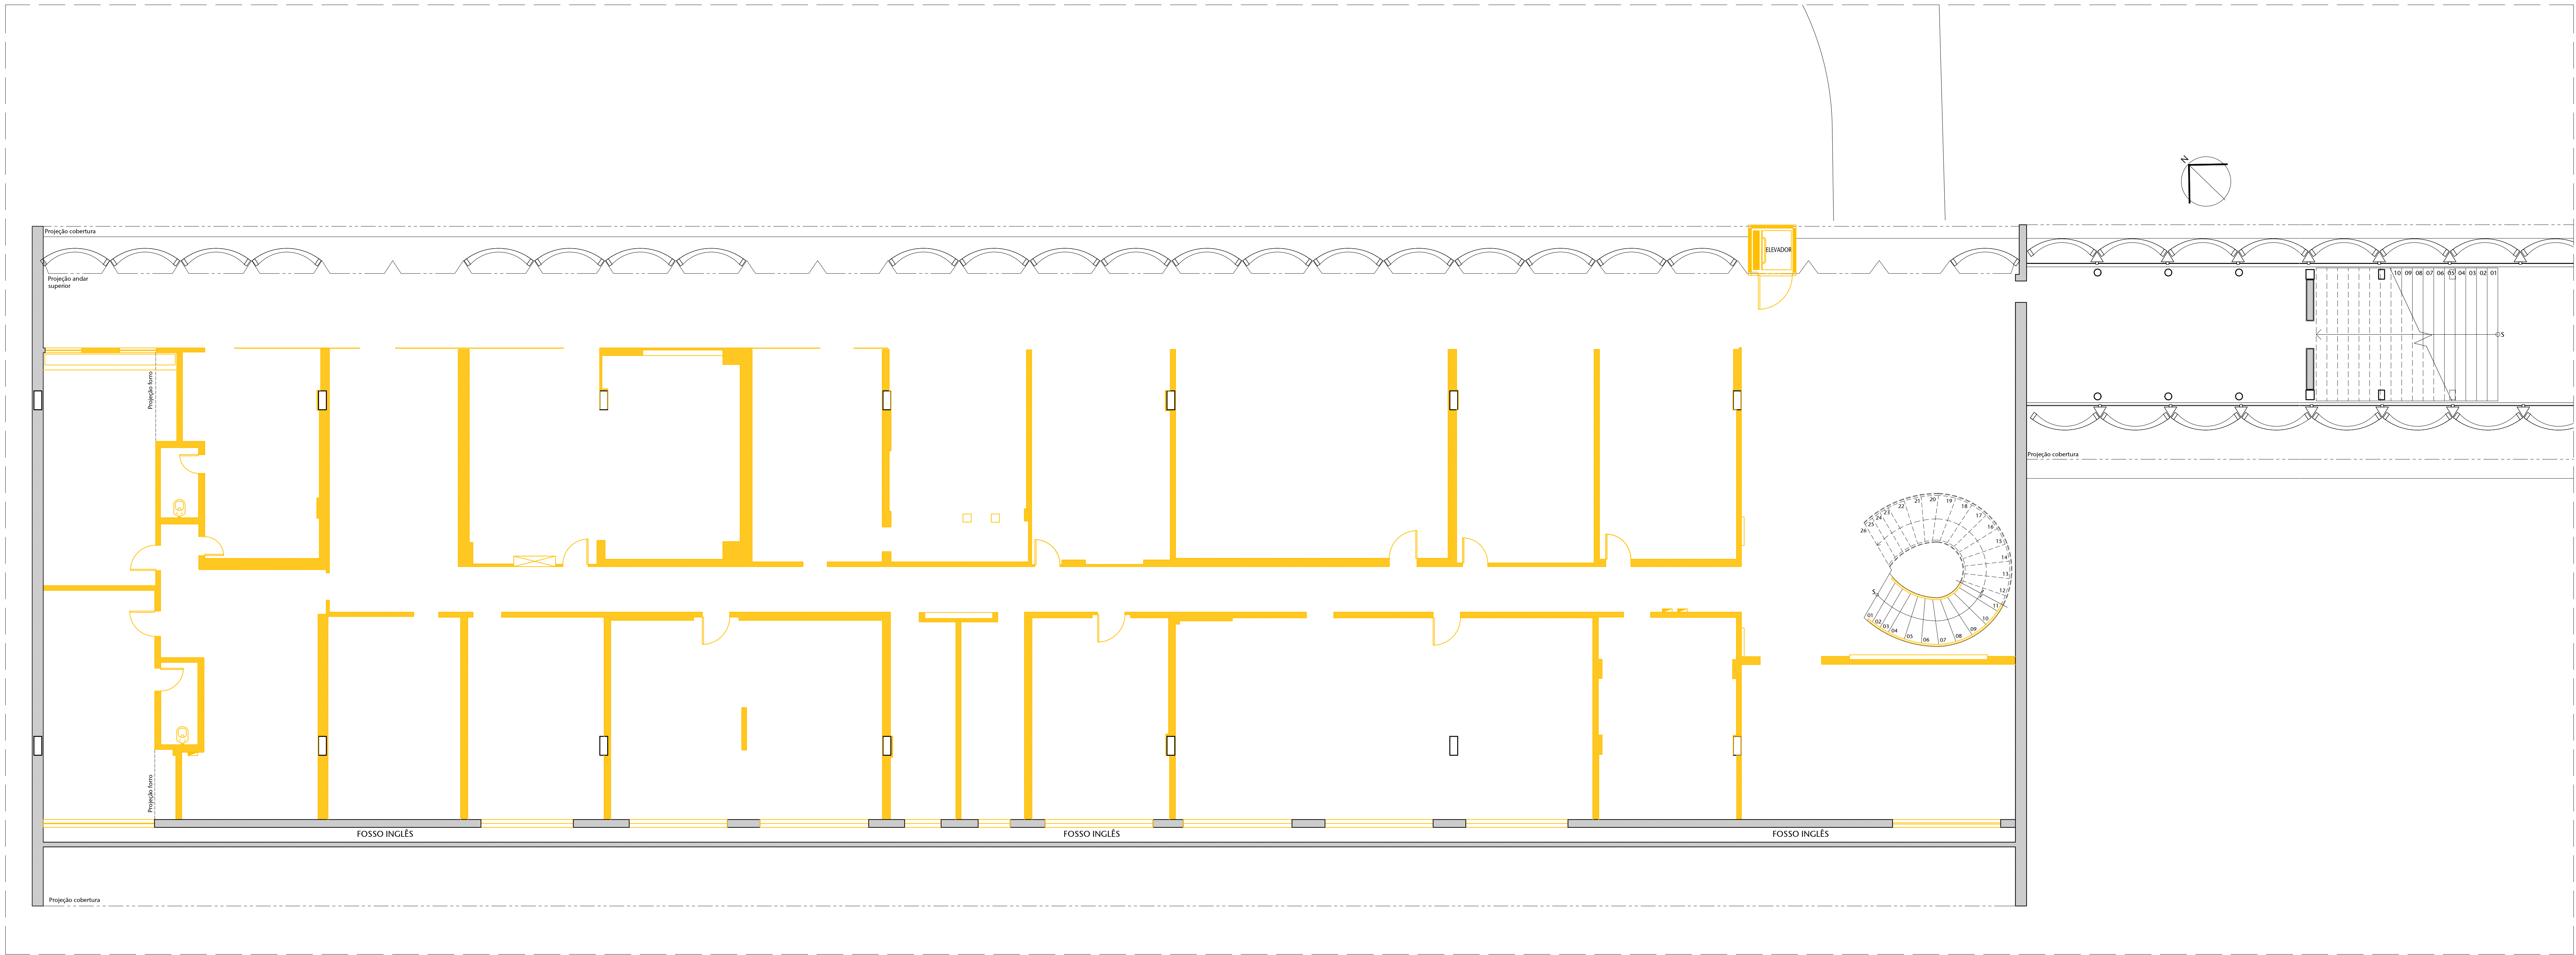

01 PLANTA DE DEMOLIR BLOCO ADM - SEMIENTERRADO


ESCALA 1/75

- LEGENDA
- DEMOLIR
 - CONSTRUIR
 - EXISTENTE

Nº				CONTROLE DE EMISSÃO DE DESENHOS		DATA	REVISOR
SINFRA				SENADO FEDERAL SECRETARIA DE INFRAESTRUTURA COORDENAÇÃO DE PROJETOS			
INTERESSADO				LOCAL		PROBLEMA/INTERESSADO	ÁREA DE INTERESSE
SINFRA				L4 NORTE			MAP
CODIGO	GESTOR ASSIST	TABULA	PROJETO	TABELA		PROJETO	PROJETO
ELABO D.	PELADO R.	ARZOS	CCPU	EST. PRELIMINAR		EST. PRELIMINAR	EST. PRELIMINAR
ARQUITETO	DESENHO	DATA	TITULO DA PRONAL	ESCALA		ESCALA	ESCALA
VERIFICA R.	TRILHA	19/08/2022	PLANTA DE DEMOLIR BL ADM - SEMIENT.	1/75		1/75	1/75



Nº				CONTROLE DE EMISSÃO DE DESENHOS				DATA		REVISOR			
SENADO FEDERAL SECRETARIA DE INFRAESTRUTURA COORDENAÇÃO DE PROJETOS													
INTERESSADO:						LOCAL:				ÁREA DE INTER.			
SINFRA						L4 NORTE				AP			
COORD.	CESTOR ASSA.	TABELA	PROJETO	CCPU	FASE	Nº PRONAM			07/25				
ELABOR.	REVISOR	REVISOR	PROJETO	CCPU	FASE	Nº PRONAM							
ARQUITETO	DESENHO	DATA	TÍTULO DA PRONAM	CCPU	FASE	Nº PRONAM							
VALIDAÇÃO	DATA	10/08/2022	PLANO DE DEMOLIR BLOCO EXPO - TÉRREO	CCPU	FASE	Nº PRONAM							

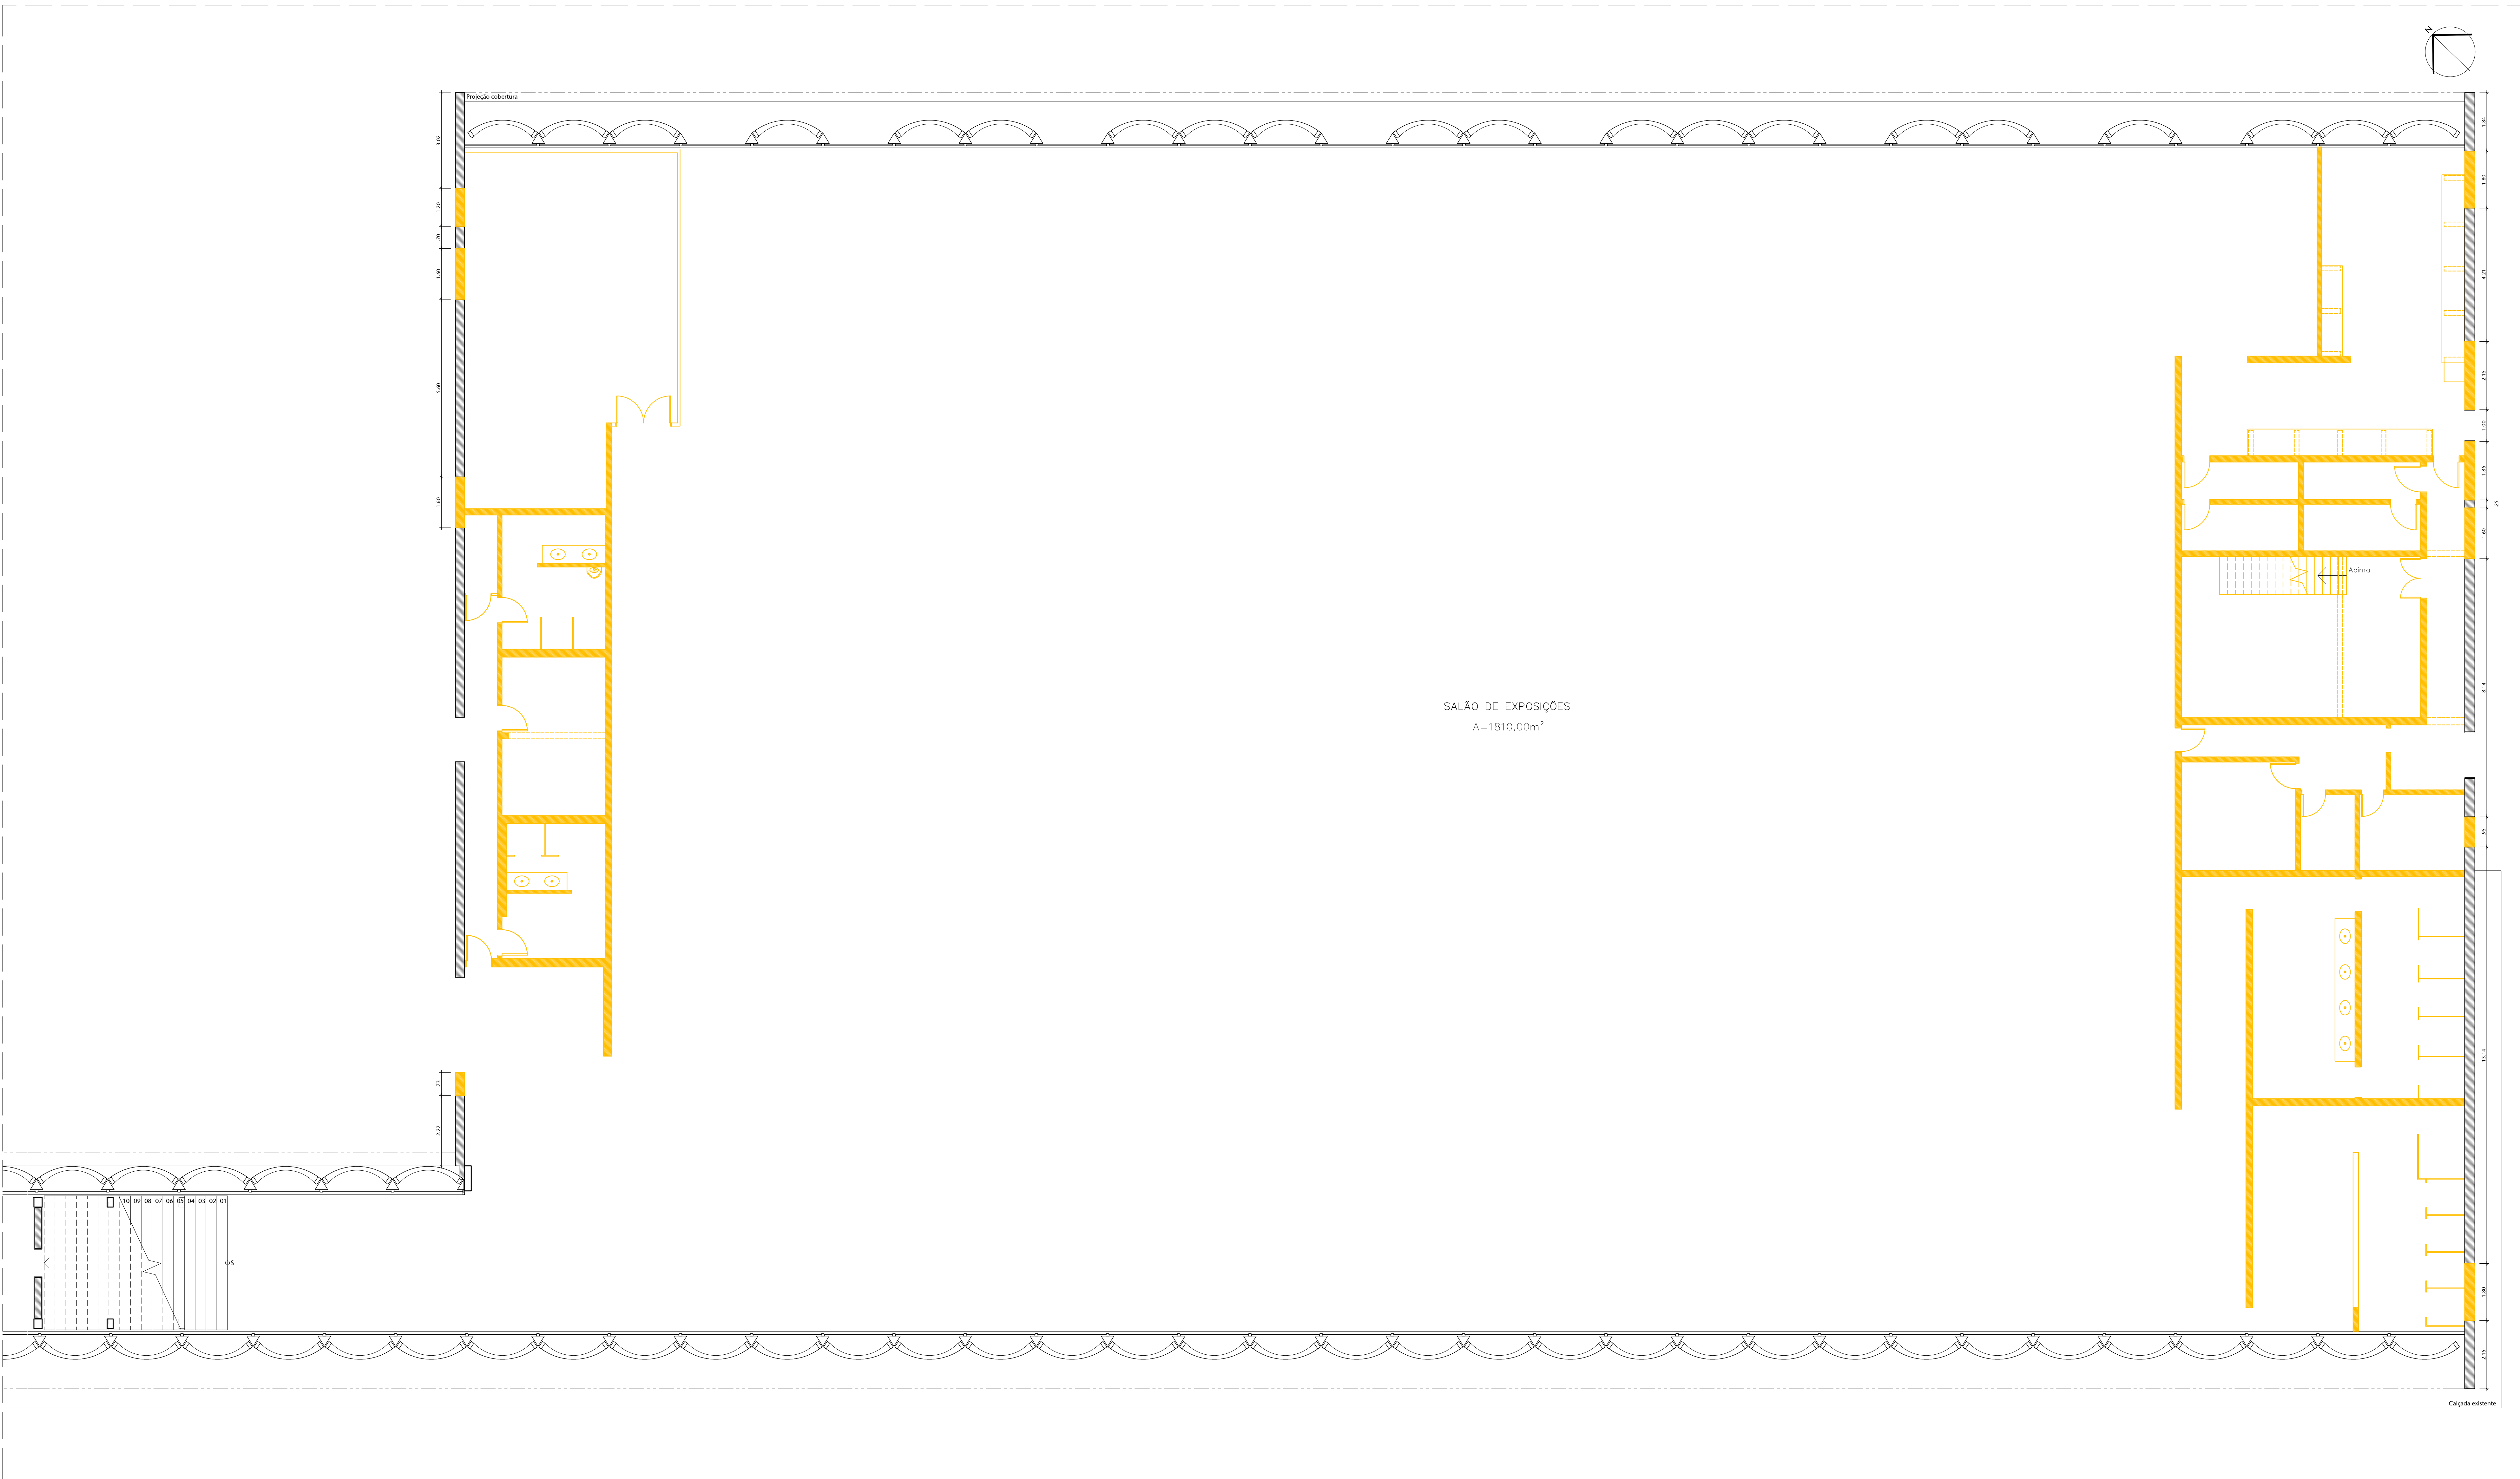


01 PLANTA DE DEMOLIR BLOCO EXPO - SEMIENTERRADO

ESCALA 1/75

- LEGENDA
- DEMOLIR
 - CONSTRUIR
 - EXISTENTE


Nº				CONTROLE DE EMISSÃO DE DESENHOS				DATA		REVISOR	
SENADO FEDERAL SECRETARIA DE INFRAESTRUTURA COORDENAÇÃO DE PROJETOS											
INTERESSADO				LOCAL				ÁREA DE INTERESSE			
SINFRA				L4 NORTE				MP			
COORDENADOR		GESTOR ASSISTENTE		TABELA		PROJETO		SÍMBOLO		TP. PRONÓSTICO	
ELABORADO		DESEMINADO		REVISÃO		CCPU		EST. PRELIMINAR		08/25	
ARQUITETO		DESENHADO		DATA		TÍTULO DA PRONÓSTICO		ESCALA		1/75	
REVISOR		TÍTULO		10/08/2022		PLANTA DE DEMOLIR BLC EXPO - SEMIENT.					

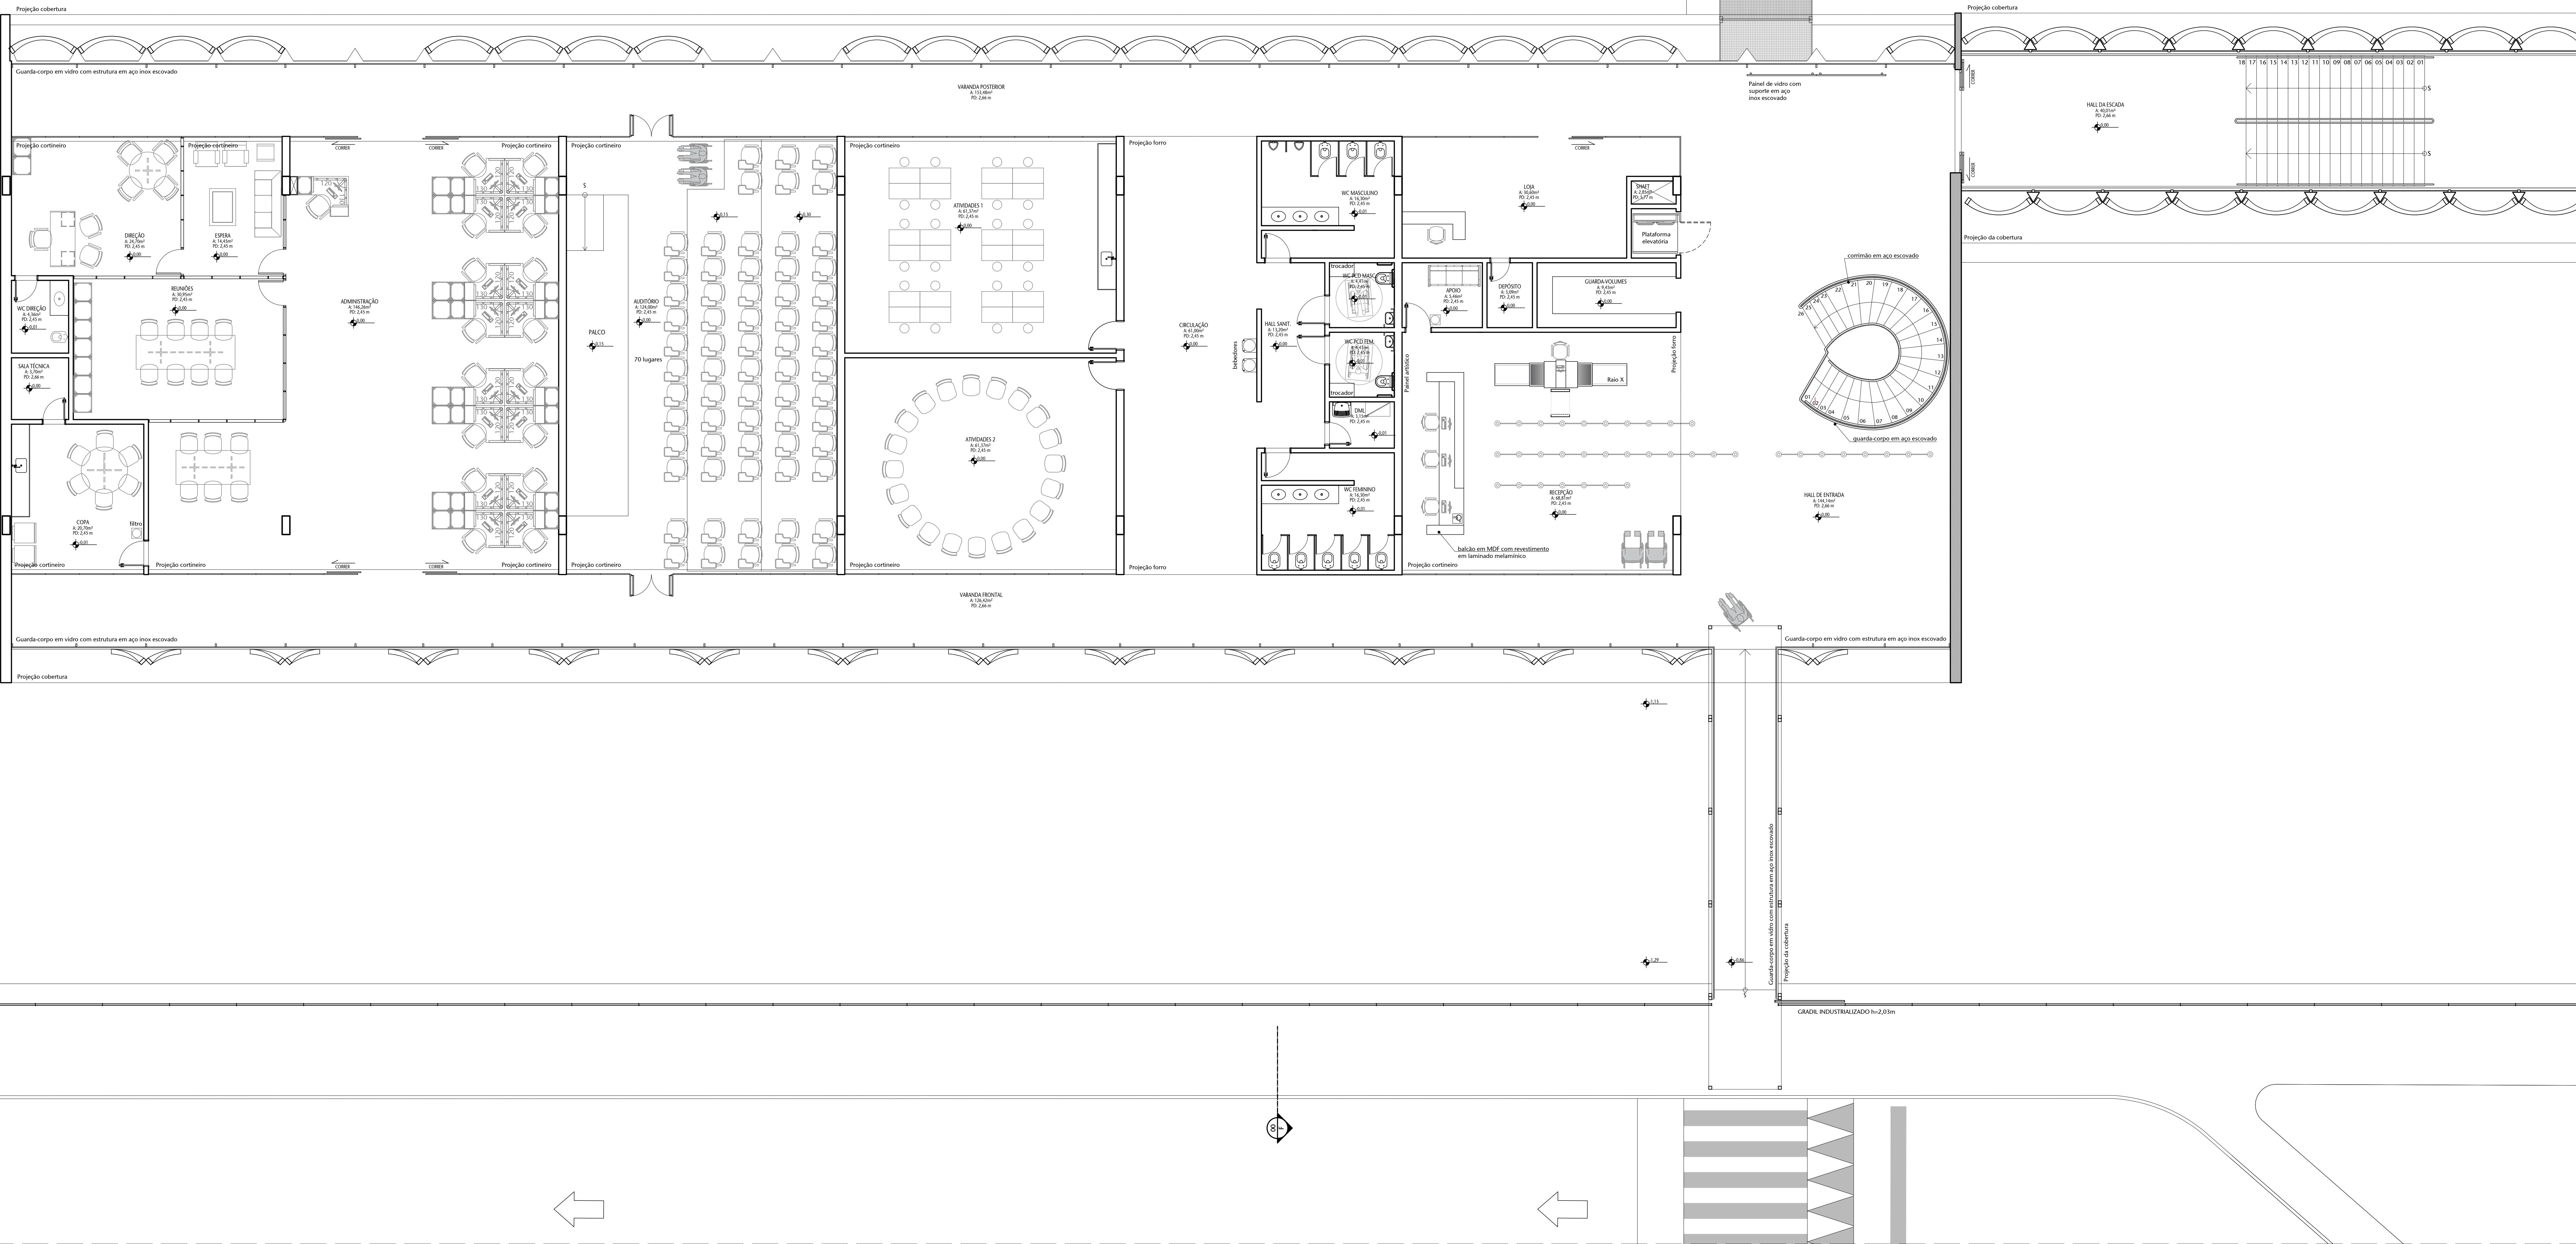

01 LEIAUTE BLOCO ADMINISTRATIVO - TÉRREO


ESCALA 1/75

Nº				CONTROLE DE EMISSÃO DE DESENHOS		DATA	REVISOR
SINFRA				SENADO FEDERAL SECRETARIA DE INFRAESTRUTURA COORDENAÇÃO DE PROJETOS			
POTREISSADO				LOCAL		ENDEREÇO/ENDEREÇO EXTENSO	ÁREA DE INTERVENÇÃO
SINFRA				L4 NORTE			AM
CODIGO	GESTOR ASSIN	TABULA	PROJETO	TABELA		DATA	REVISOR
0000.178999/2023-27	0000.178999/2023-27	0000.178999/2023-27	0000.178999/2023-27	0000.178999/2023-27		0000.178999/2023-27	0000.178999/2023-27
ARQUITETO	DESENHO	DATA	TÍTULO DO PROJETO	TÍTULO DO PROJETO		ESCALA	09/25
0000.178999/2023-27	0000.178999/2023-27	0000.178999/2023-27	LEIAUTE BLOCO ADM - TÉRREO	LEIAUTE BLOCO ADM - TÉRREO		1/75	

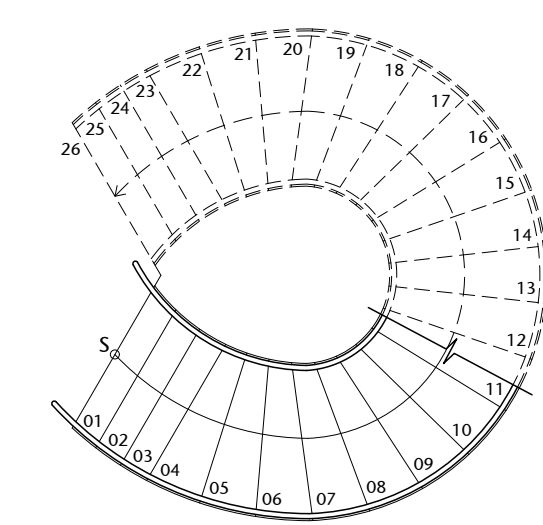


ESCALA 1/75

FORMATO: A0

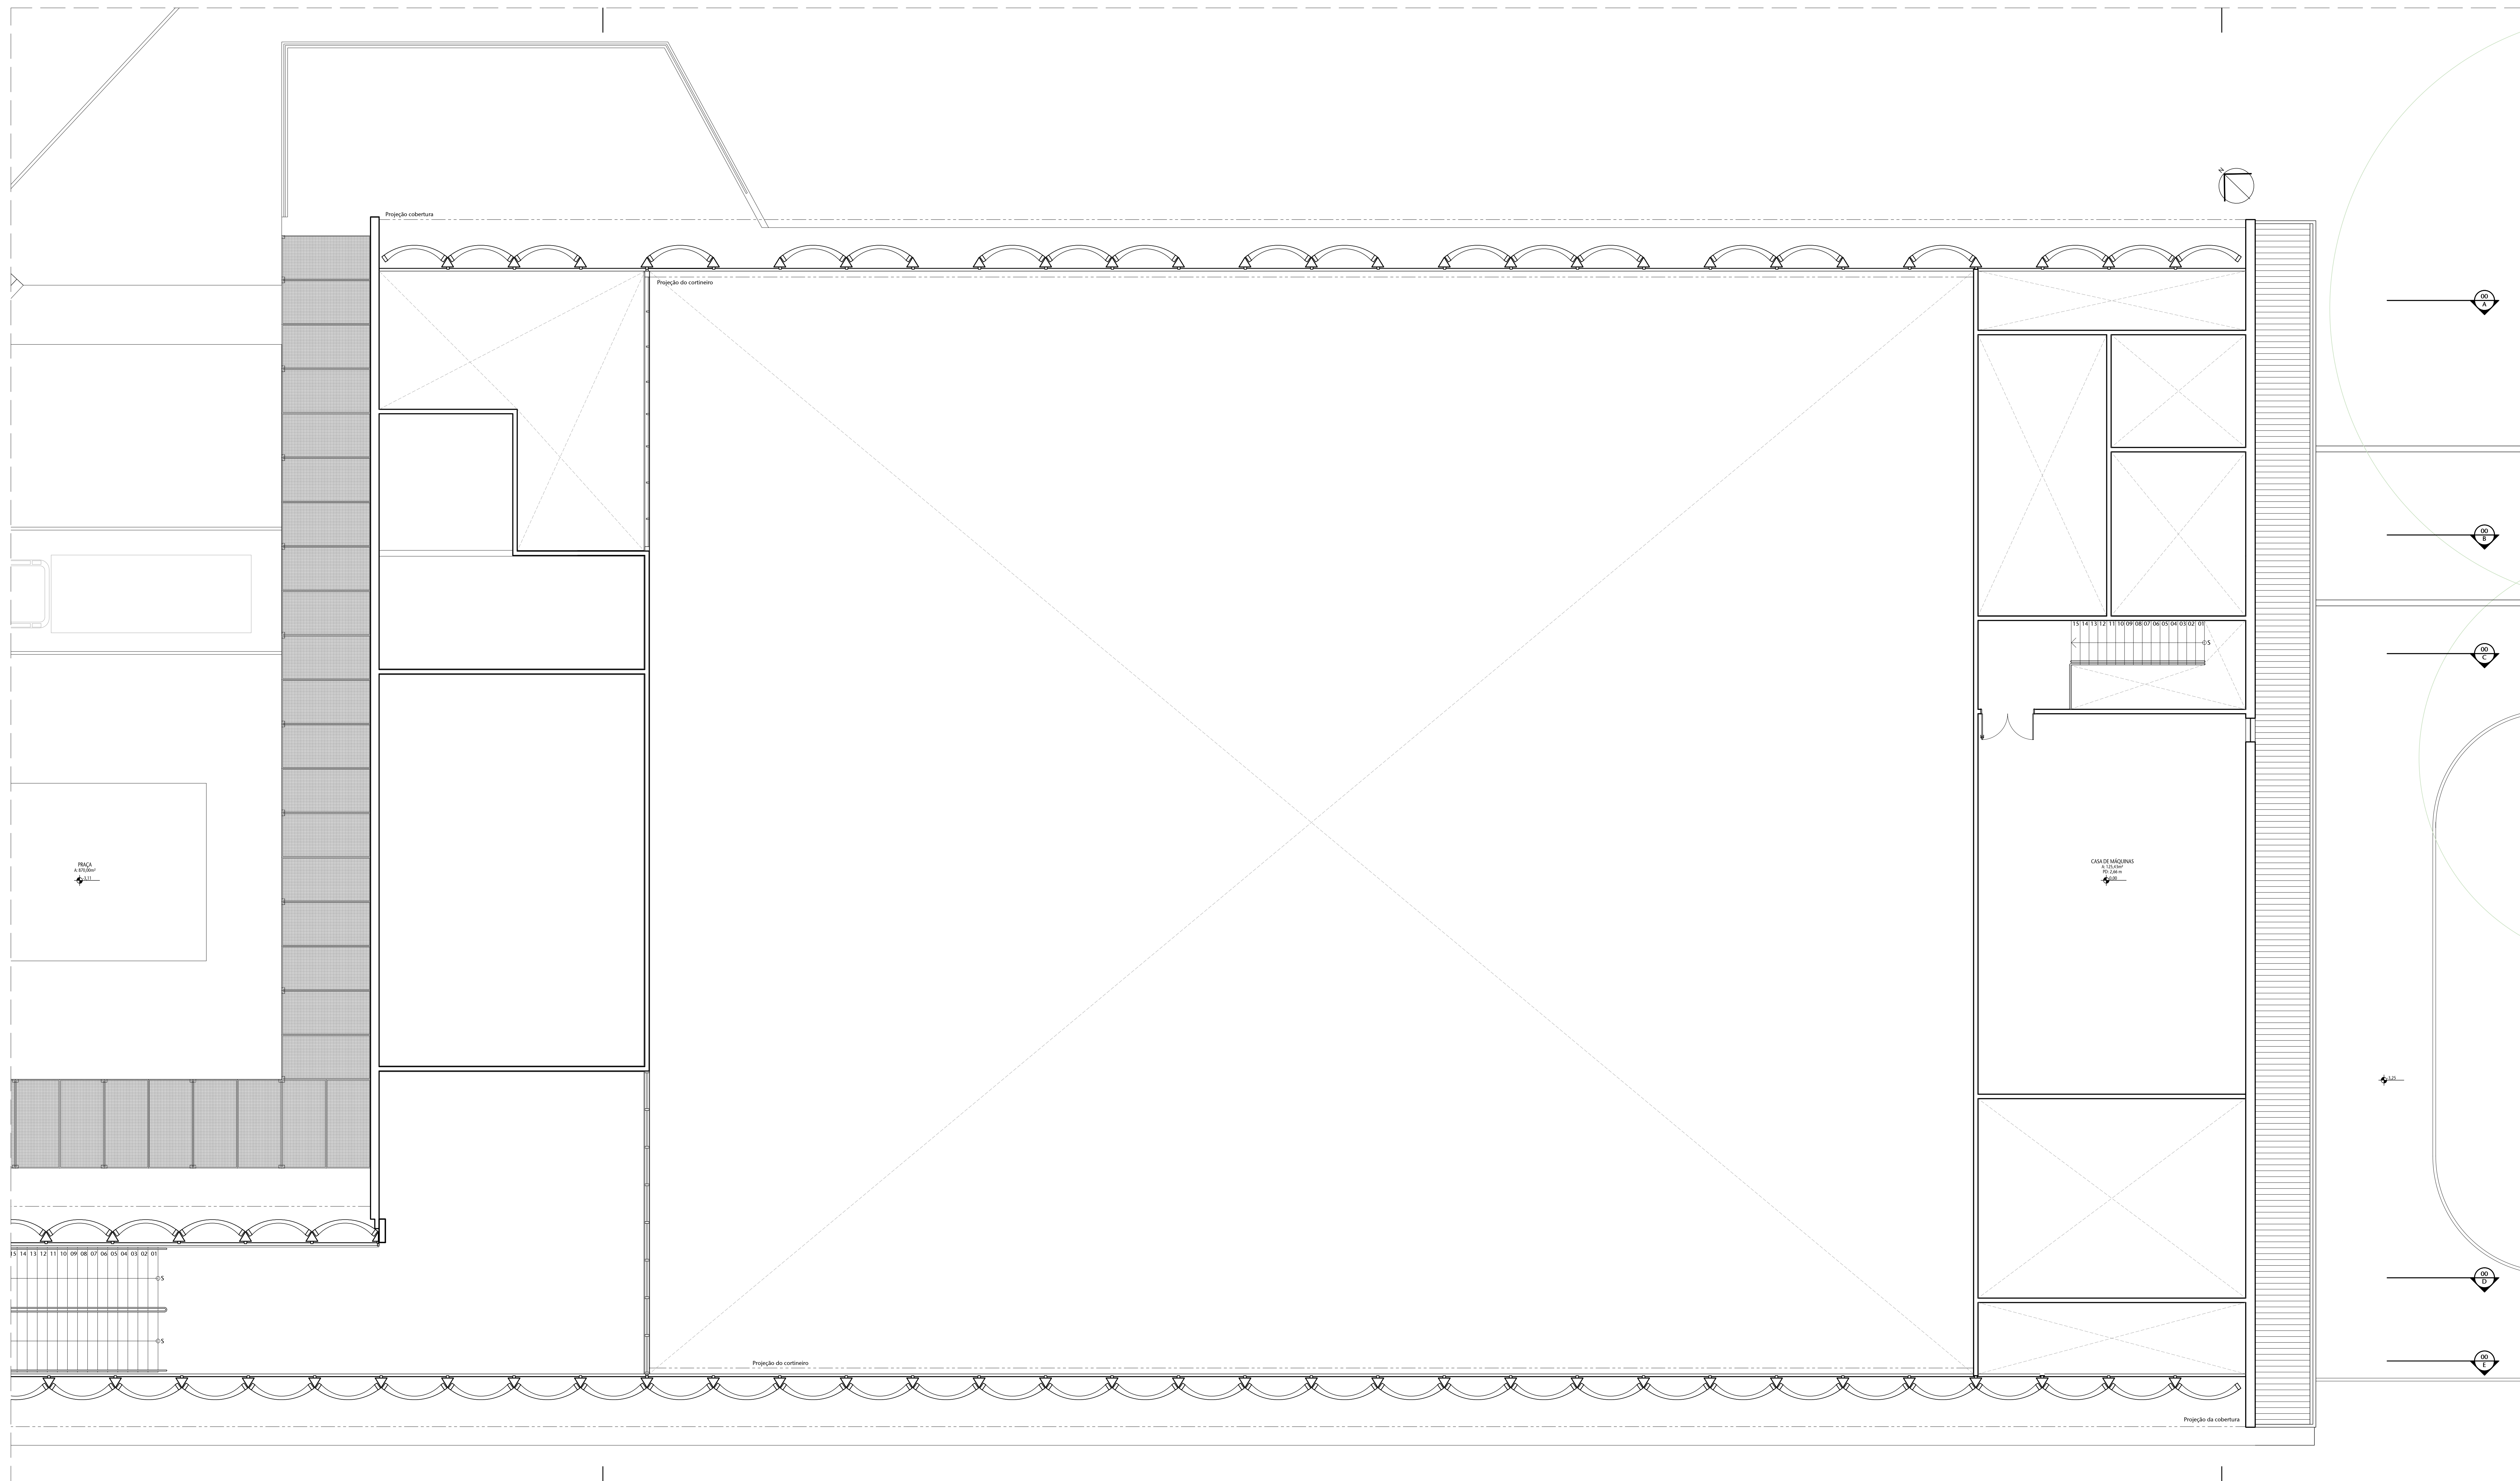

01 LEIAUTE BLOCO EXPOSIÇÕES - TÉRREO
ESCALA 1/75

Nº										CONTROLE DE EMISSÃO DE DESENHOS										DATA				REVISOR			
SENADO FEDERAL SECRETARIA DE INFRAESTRUTURA COORDENAÇÃO DE PROJETOS																											
INTERESSADO:										LOCAL:				INDICADOR DE ESTADO						ÁREA DE INTER.							
SINFRA										LE-NORTE										MP							
COORD.		GESTOR ASSIST.		TÉCNICA		OBJETO		FUND.		19 FRANCH.																	
LIVRO		DESENHO		DATA		CCPU		FOL. PRELIM.		11/25																	
ARQUITETO		DESENHO		DATA		TÍTULO DA FRANCHA		FOL. FINAL																			
VERSÃO A		TÍTULO A		13/06/2021		LIAUTE BLOCO EXPOSIÇÕES - TERREO		LUG.																			

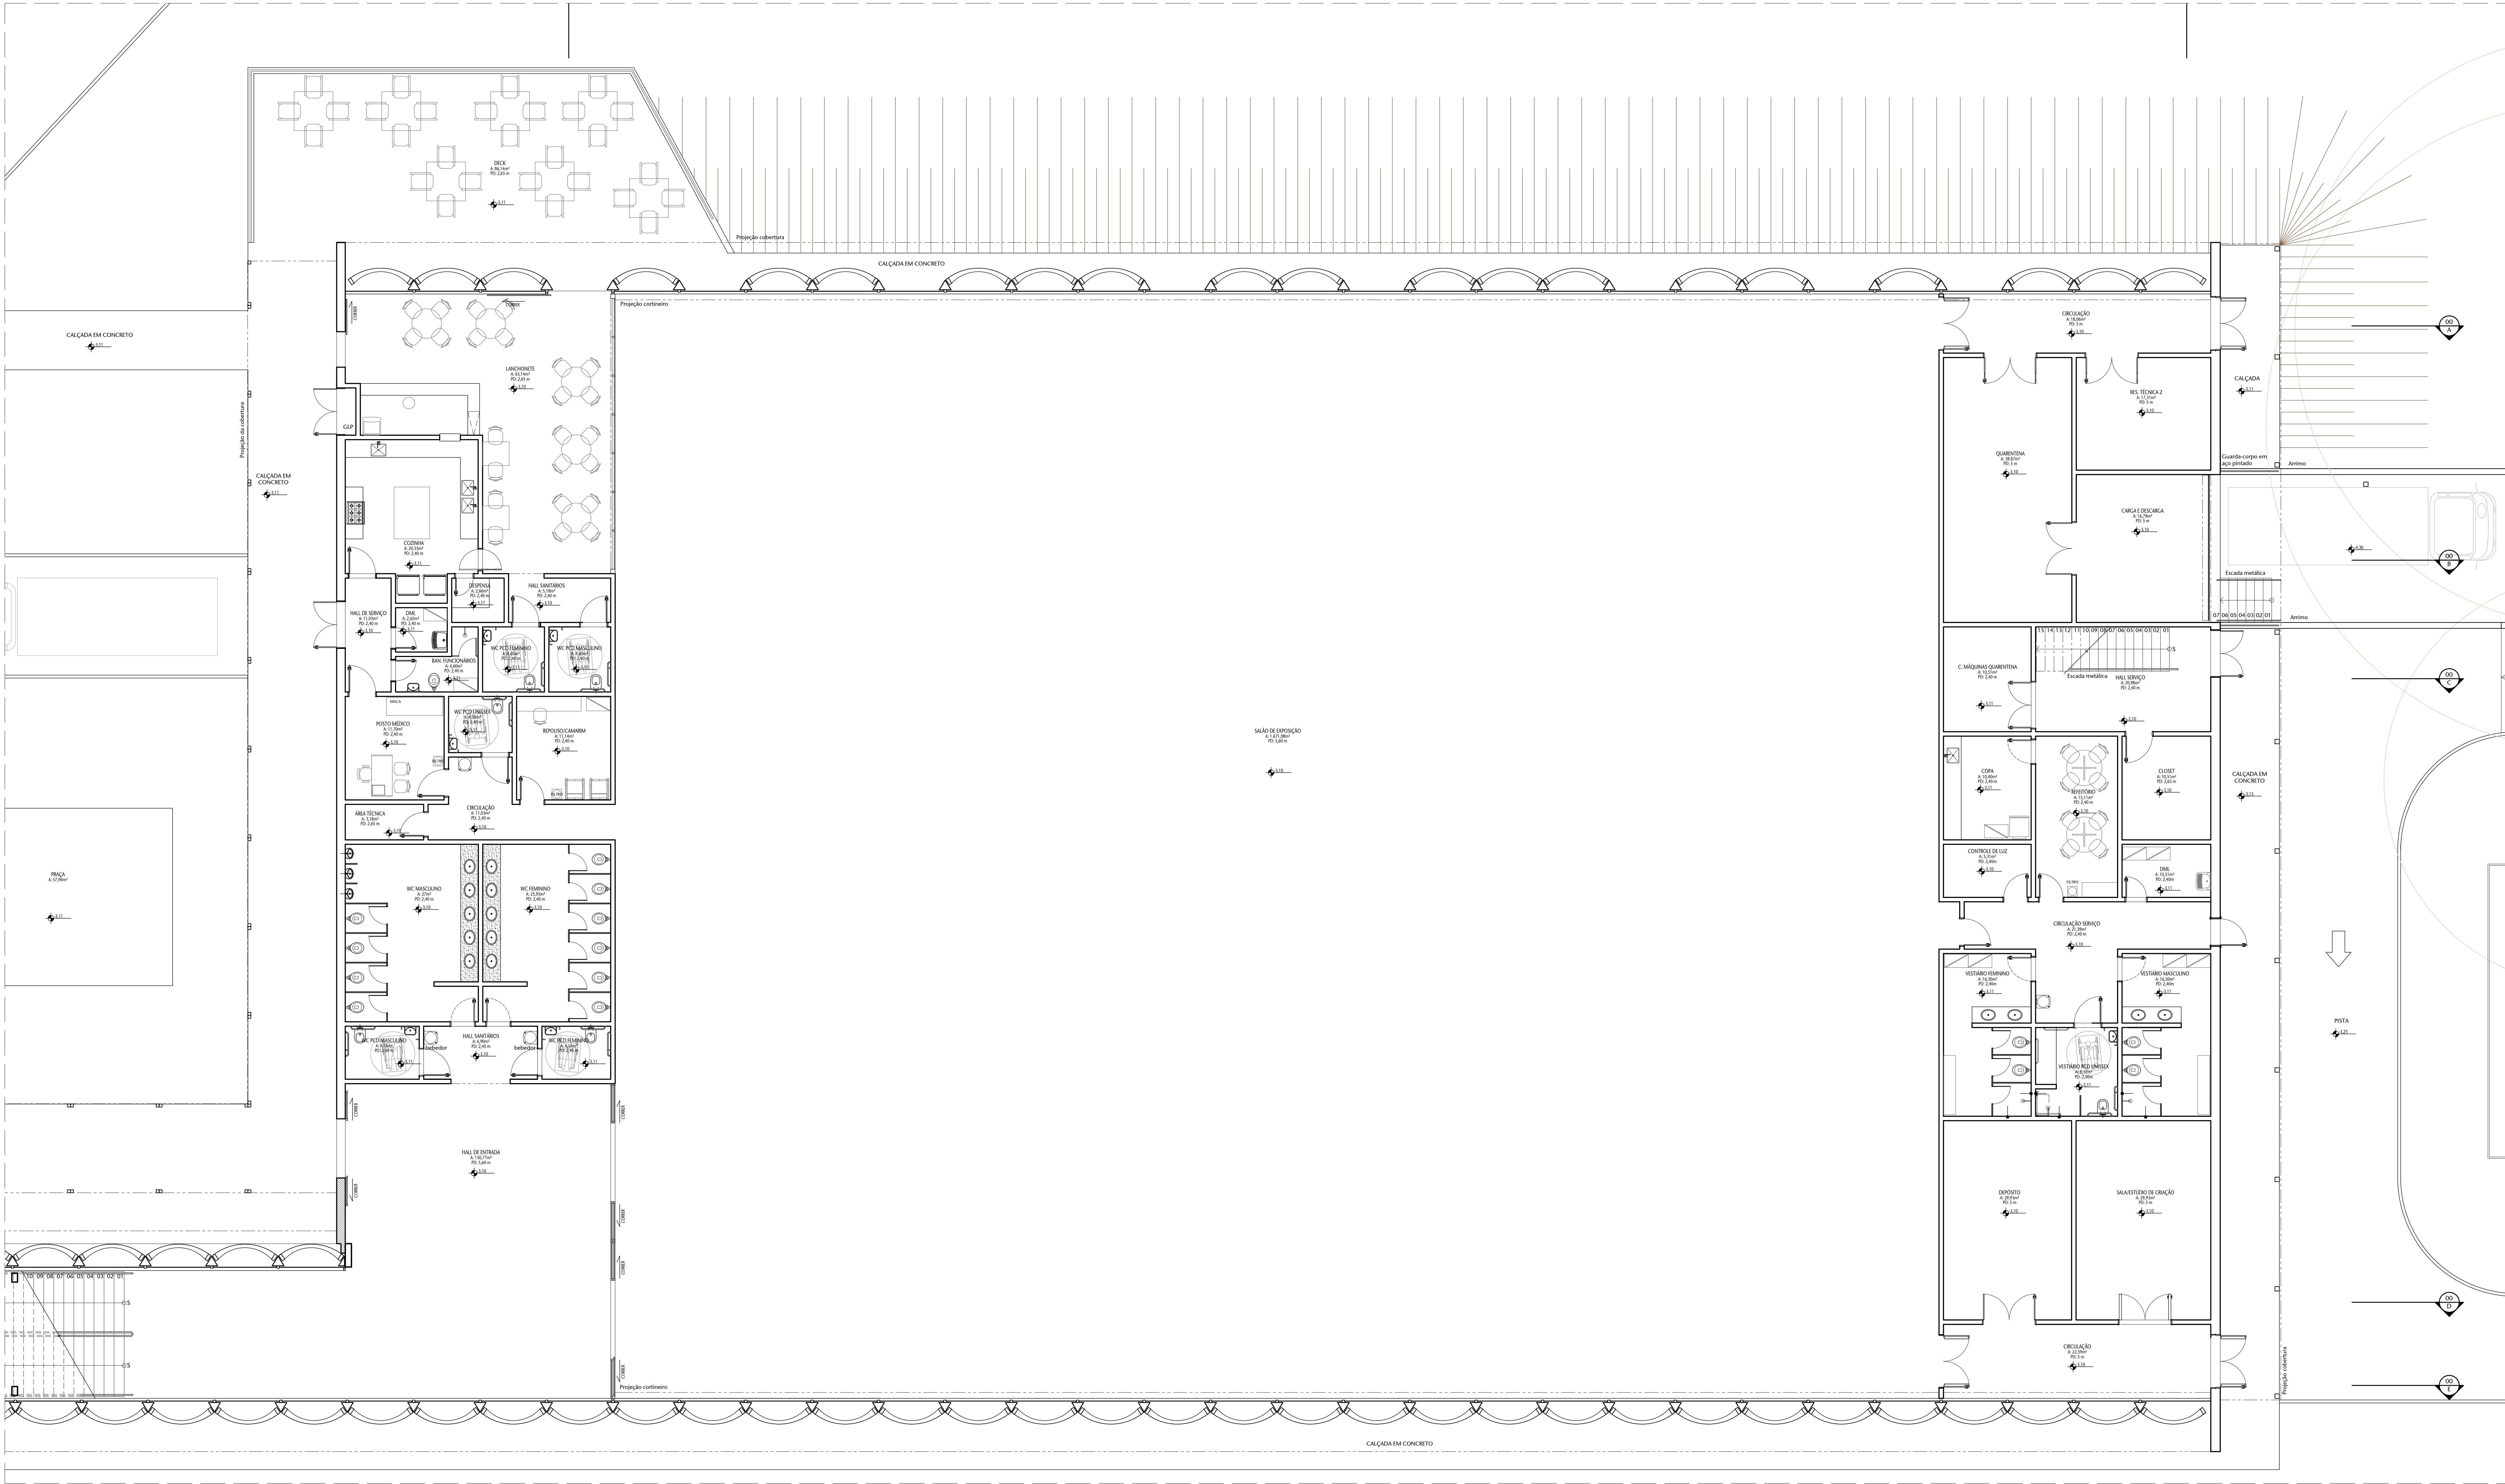

01 LEILANTE BLOCO EXPOSIÇÕES - SEMIENTERRADO

ESCALA 1/75

Nº				CONTROLE DE EMISSÃO DE DESENHOS		DATA	REVISOR
				SENADO FEDERAL			
				SECRETARIA DE INFRAESTRUTURA			
				COORDENAÇÃO DE PROJETOS			
INTERESSADO				LOCAL		ÁREA DE ENTREGA	
SINFRA				L4 NORTE		L4	
COORD.	GESTOR ASSIST.	TABELA	PROJETO			TABELA	OP. PRINCIPAL
ELAB. D.	DESENHO	DATA	DESENHO			ESCALA	12/25
ARQUITETO	DESENHO	DATA	DESENHO			ESCALA	12/25
REVISOR	DESENHO	DATA	DESENHO			ESCALA	12/25



01 PLANTA DE CONSTRUIR BLOCO ADMINISTRATIVO - SEMIENTERRADO
ESCALA 1/75

CALA 1/75

[illegible][illegible]


TABELA DE ESPECIFICAÇÕES DAS INSTALAÇÕES				
ITEM	QUANTIDADE	UNIDADE	DESCRIÇÃO	VALOR UNITÁRIO (R\$)
01	1	m	Instalação de rede elétrica	10,00
02	1	m	Instalação de rede de água	10,00
03	1	m	Instalação de rede de gás	10,00
04	1	m	Instalação de rede de esgoto	10,00
05	1	m	Instalação de rede de ventilação	10,00
06	1	m	Instalação de rede de drenagem	10,00
07	1	m	Instalação de rede de irrigação	10,00
08	1	m	Instalação de rede de aquecimento	10,00
09	1	m	Instalação de rede de refrigeração	10,00
10	1	m	Instalação de rede de climatização	10,00
11	1	m	Instalação de rede de iluminação	10,00
12	1	m	Instalação de rede de comunicação	10,00
13	1	m	Instalação de rede de segurança	10,00
14	1	m	Instalação de rede de monitoramento	10,00
15	1	m	Instalação de rede de controle	10,00
16	1	m	Instalação de rede de automação	10,00
17	1	m	Instalação de rede de telemetria	10,00
18	1	m	Instalação de rede de sensoriamento	10,00
19	1	m	Instalação de rede de análise	10,00
20	1	m	Instalação de rede de armazenamento	10,00
21	1	m	Instalação de rede de backup	10,00
22	1	m	Instalação de rede de recuperação	10,00
23	1	m	Instalação de rede de migração	10,00
24	1	m	Instalação de rede de consolidação	10,00
25	1	m	Instalação de rede de otimização	10,00
26	1	m	Instalação de rede de upgrade	10,00
27	1	m	Instalação de rede de expansão	10,00
28	1	m	Instalação de rede de modernização	10,00
29	1	m	Instalação de rede de transformação	10,00
30	1	m	Instalação de rede de reestruturação	10,00
31	1	m	Instalação de rede de reconfiguração	10,00
32	1	m	Instalação de rede de reatualização	10,00
33	1	m	Instalação de rede de reengenharia	10,00
34	1	m	Instalação de rede de reinvenção	10,00
35	1	m	Instalação de rede de reinovação	10,00
36	1	m	Instalação de rede de regeneração	10,00
37	1	m	Instalação de rede de rejuvenescimento	10,00
38	1	m	Instalação de rede de revitalização	10,00
39	1	m	Instalação de rede de renovação	10,00
40	1	m	Instalação de rede de renascimento	10,00
41	1	m	Instalação de rede de renascimento	10,00
42	1	m	Instalação de rede de renascimento	10,00
43	1	m	Instalação de rede de renascimento	10,00
44	1	m	Instalação de rede de renascimento	10,00
45	1	m	Instalação de rede de renascimento	10,00
46	1	m	Instalação de rede de renascimento	10,00
47	1	m	Instalação de rede de renascimento	10,00
48	1	m	Instalação de rede de renascimento	10,00
49	1	m	Instalação de rede de renascimento	10,00
50	1	m	Instalação de rede de renascimento	10,00

Nº				CONTROLE DE EMISSÃO DE DESENHOS				DATA		REVISOR	
SEMAO FEDERAL SECRETARIA DE INFRAESTRUTURA COORDENAÇÃO DE PROJETOS											
ESTRADA				LOCAL				ÁREA DE INTER-SE			
SINFRA				L4 NORTE							
COORDENADOR		DESENVOLVIDOR		PROJETO		FOLIO		Nº PROPOSTA		14/25	
LUCAS G. OLIVEIRA		ANDREAS		CCPU		DE 16		Nº			
ARQUITETO		DESENHADOR		TÍTULO DO PROJETO		ESCALA					
LUCAS G. OLIVEIRA		FELIXIAN		PLANTA CONSTRUIR BLOCO ADM - SEMEINT		1:100					

[illegible][illegible][illegible]

Nº				CONTROLE DE EMISSÃO DE DESENHOS				DATA		REVISOR	
SENADO FEDERAL SECRETARIA DE INFRAESTRUTURA COORDENAÇÃO DE PROJETOS											
PETER (SINRA)				LOCAL				INDICANDO LOCAL EXTERNO		ÁREA DE ENTREV.	
SINRA				L4 NORTE						MP	
CODIGO	CEXOR ASSIN	DATA	PROJETO							MP PROJETO	
00000	000000	0000	CCPU							15/25	
ARQUITETO	DESENHADO	DATA	TITULO DA PLANOJA								
0000000	00000	19/08/2002	PLANTA CONSTRUIR BLOCO EXPO - SEMI								
								Escala:			
								1:100			


CONTROLE DE EMISSÃO DE DESENHOS				DATA	REVISOR
SENADO FEDERAL SECRETARIA DE INFRAESTRUTURA COORDENAÇÃO DE PROJETOS					
INTERESSADOS				LOCAL: PROBLEMA/CONTINENTE	ÁREA DE PROTEÇÃO
SINFRA				L4 NORTE	MAP
COORDENADOR	GESTOR ASSIST.	TABELEIRO	PROJETO	REVISOR	OP. PROTEÇÃO
ELABORADO	DESENHADO	REVISADO	CCPU		
ARQUITETO	DESENHADO	REVISADO	TÍTULO DO PROJETO	ESCALA	17/25
VERIFICADO	REVISADO	REVISADO	PLANTA DE TETO BL ADM - TÉRREO	1/75	

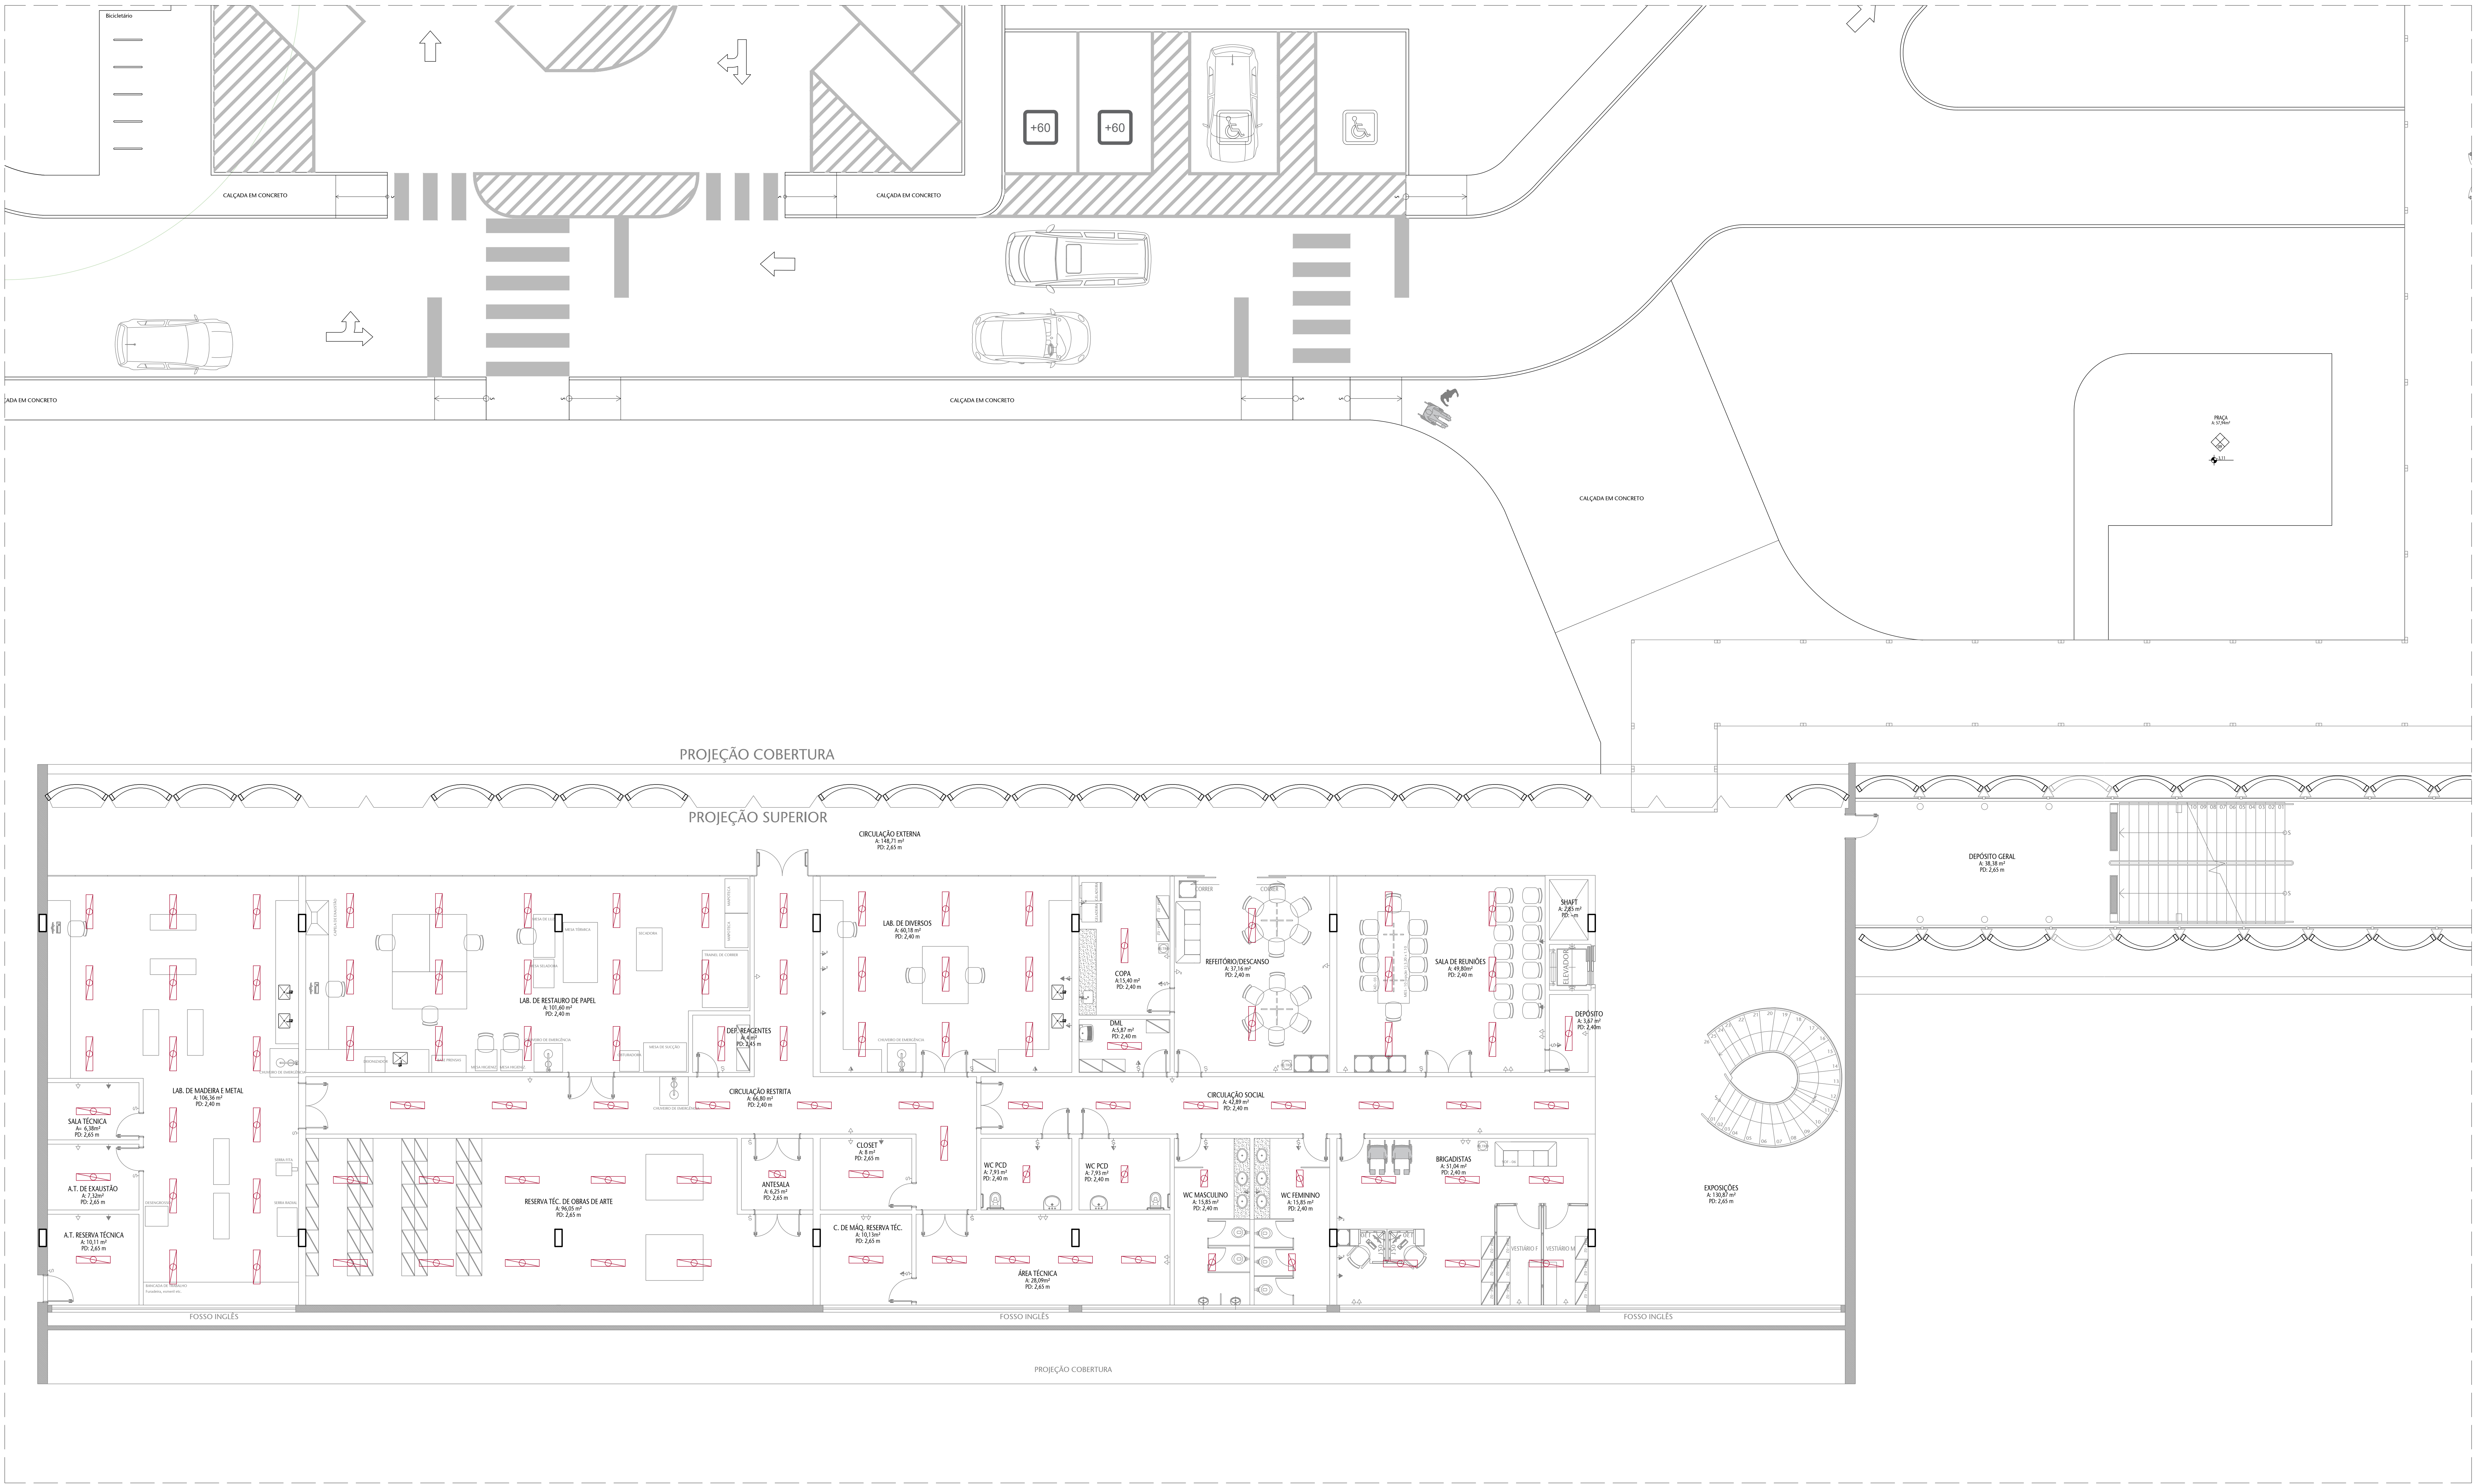

01 PLANTA DE TETO BLOCO ADMINISTRATIVO - SEMIENTERRADO

ESCALA 1/25


Nº				CONTROLE DE EMISSÃO DE DESENHOS		DATA	REVISOR	
SENADO FEDERAL SECRETARIA DE INFRAESTRUTURA COORDENAÇÃO DE PROJETOS								
INTERESSADO				LOCAL		ÁREA DE INTERESSE		
SINFRA				L4 NORTE		MAP		
COORDENADOR	GESTOR ASSISTENTE	TABELA	PROJETO	ELABORADO	REVISADO	APPROVADO	PROJETO	
ELABORADO	ELABORADO	ELABORADO	CCPU	ELABORADO	ELABORADO	ELABORADO	ELABORADO	
ARQUITETO	DESENHADOR	DATA	TÍTULO DO PROJETO	ESCALA	18/25			
REVISOR	REVISOR	REVISOR	PLANTA DE TETO BL ADM - SEMIENTERRADO	1/25				

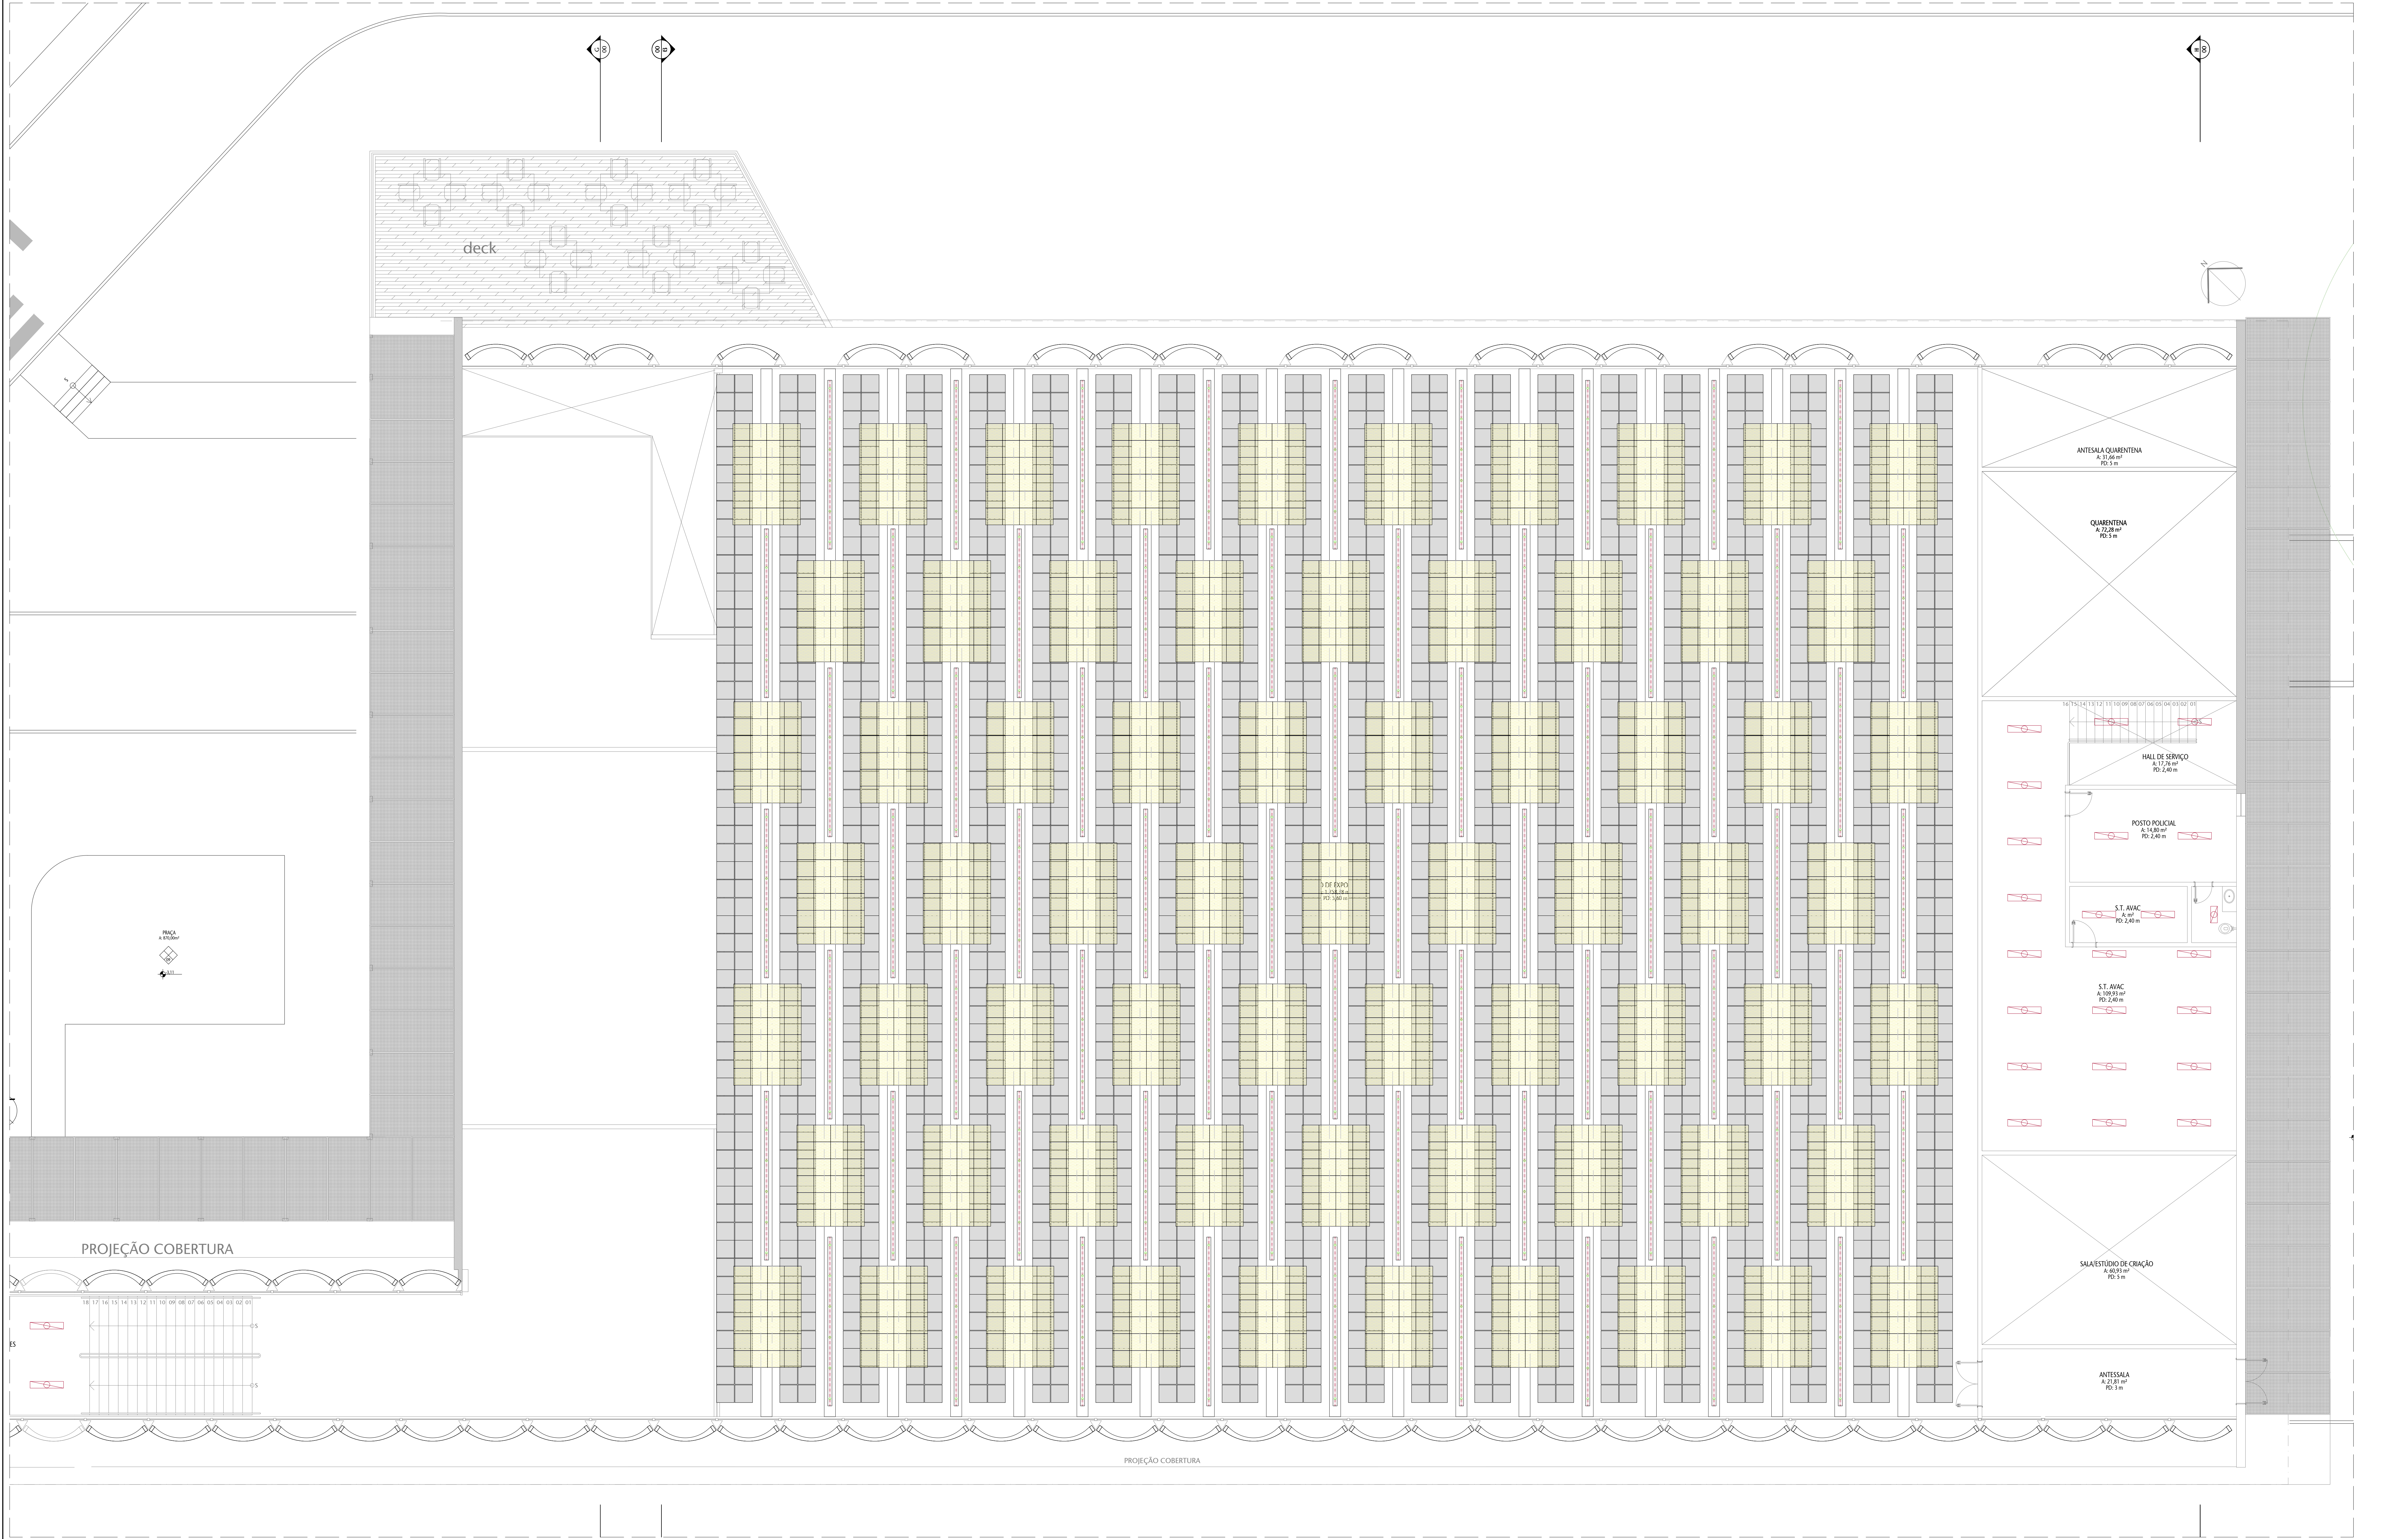


01 PLANTA DE TETO BLOCO EXPOSIÇÕES - TÉRREO


ESCALA 1/75

Nº				DATA	REVISOR
SENADO FEDERAL SECRETARIA DE INFRAESTRUTURA COORDENAÇÃO DE PROJETOS					
INTERESSADO				LOCAL	ÁREA DE INTER.
SINFRA				L4 NORTE	L4
COORD.	GESTOR ASSIT.	TABELA	PROJETO	FAV.	TP. PRONTO
ELIAN D.	JOELMO R.	ART205	CCPU		
ARQUITETO:	DESENHO:	DATA:	TÍTULO DA PRONTO:	EST. PRELIMINAR	19/25
WENNER R.	TRINHA	19/08/2022	PLANTA DE TETO BL EXPO - TÉRREO	ESCALA:	1/75

 


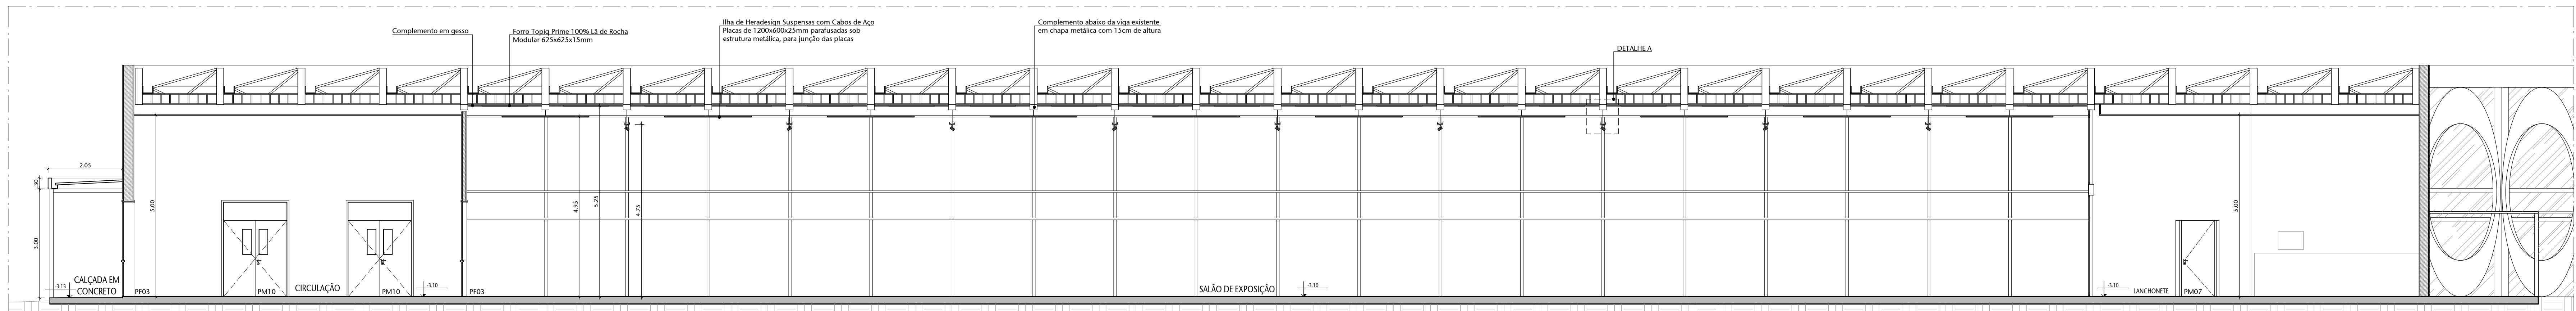


01 CORTE A
ESCALA: 1/75

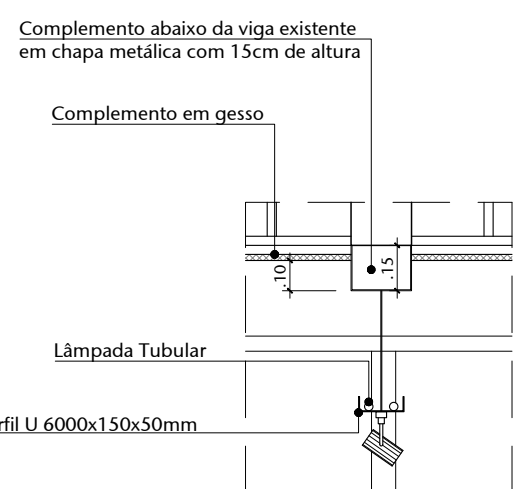

02 DETALHE A
ESCALA: 1/75

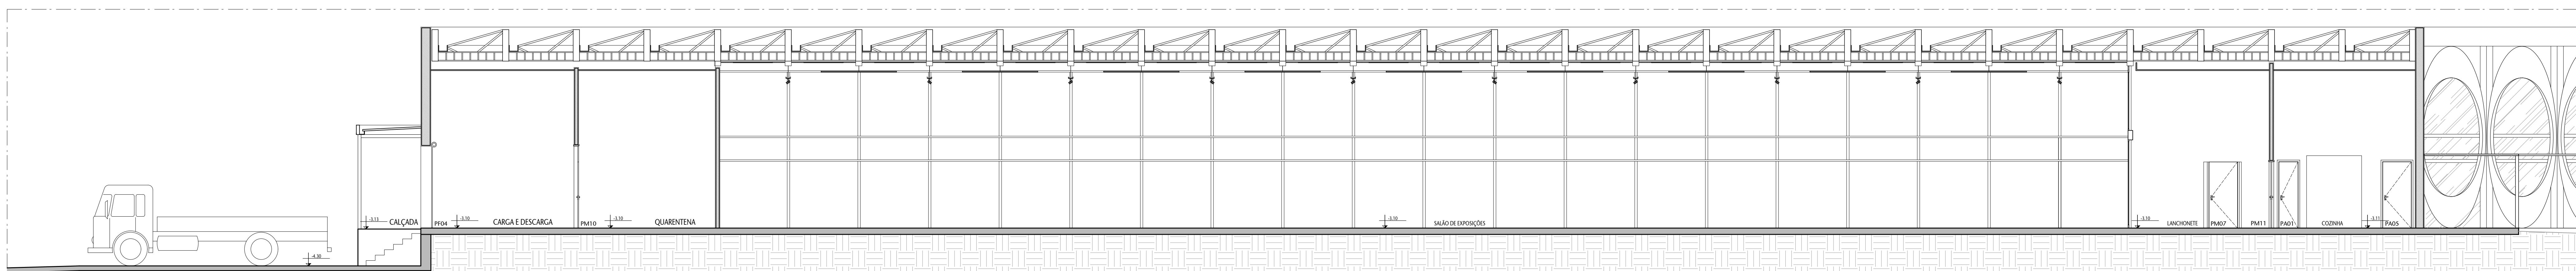


03 CORTE B
ESCALA: 1/75

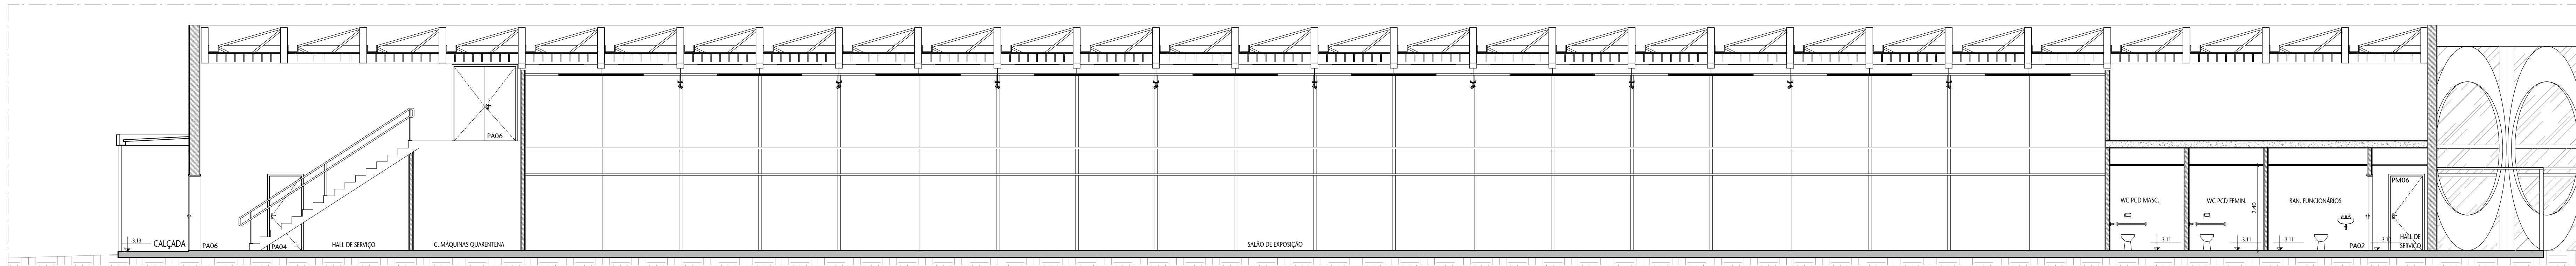


04 CORTE C
ESCALA: 1/75

Nº				CONTROLE DE EMISSÃO DE DESENHOS				DATA		REVISOR	
SENADO FEDERAL SECRETARIA DE INFRAESTRUTURA COORDENAÇÃO DE PROJETOS											
INTERESSADO				LOCAL				PROSSEGUIMENTO EXTERNO		ÁREA DE INTER.	
SINFRA				L4 NORTE						PR	
COORD.		GESTOR ASSIST.		TABELA		PROJETO		TABELA		TP. PRONTO	
ELIAN D.		JOELMO R.		ARJOS		CCPU		EST. PRELIMINAR		21/25	
ARQUITETO:		DESENHO:		DATA:		TÍTULO DA PRONTO:		ESCALA:		1/75	
WENNER R.		TALITA		19/08/2022		CORTES					

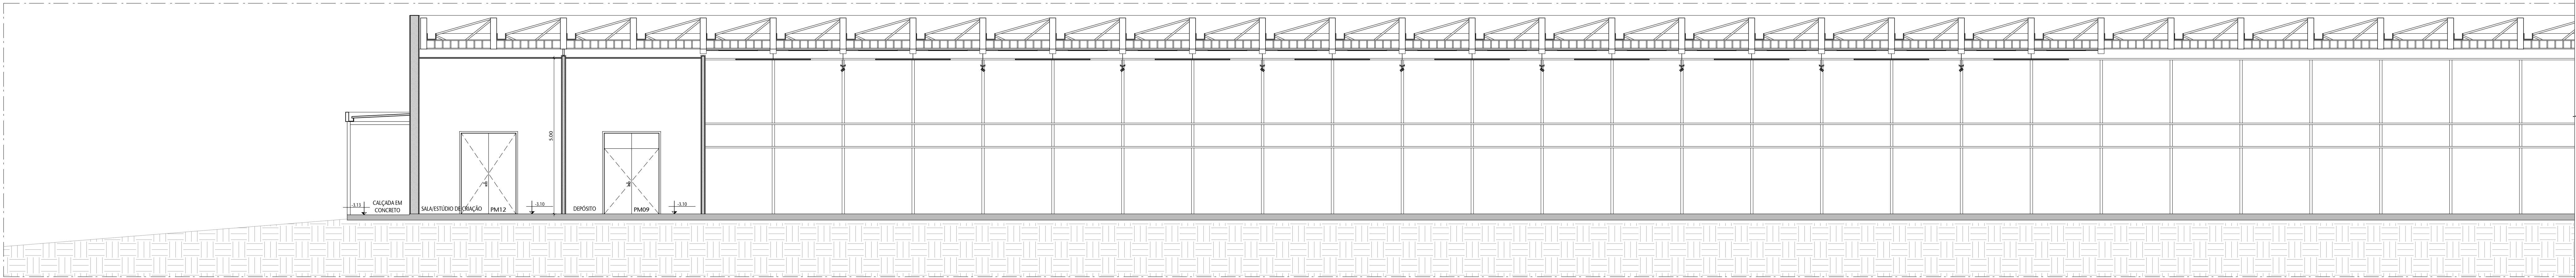


01 CORTE D - TRECHO A

ESCALA 1/75

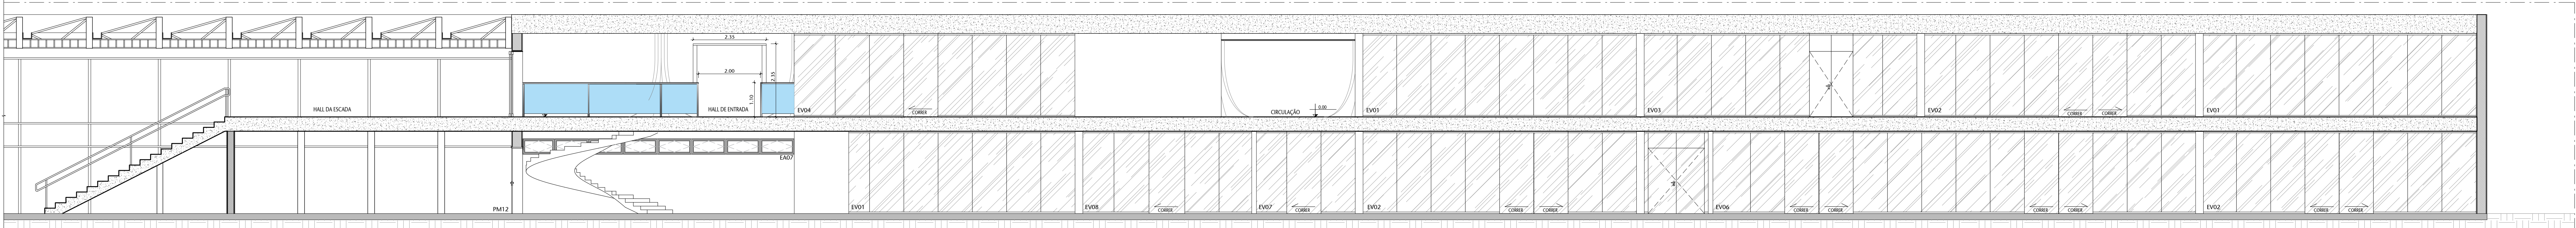


02 CORTE D - TRECHO B

ESCALA 1/75

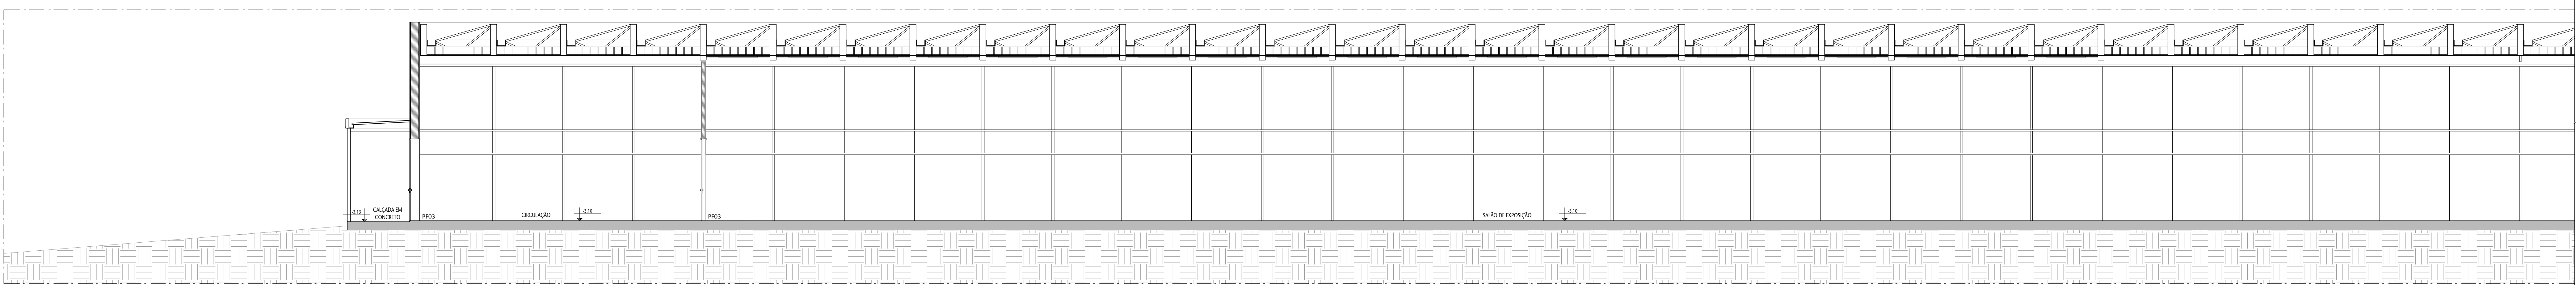

03 CORTE E - TRECHO A

ESCALA 1/75

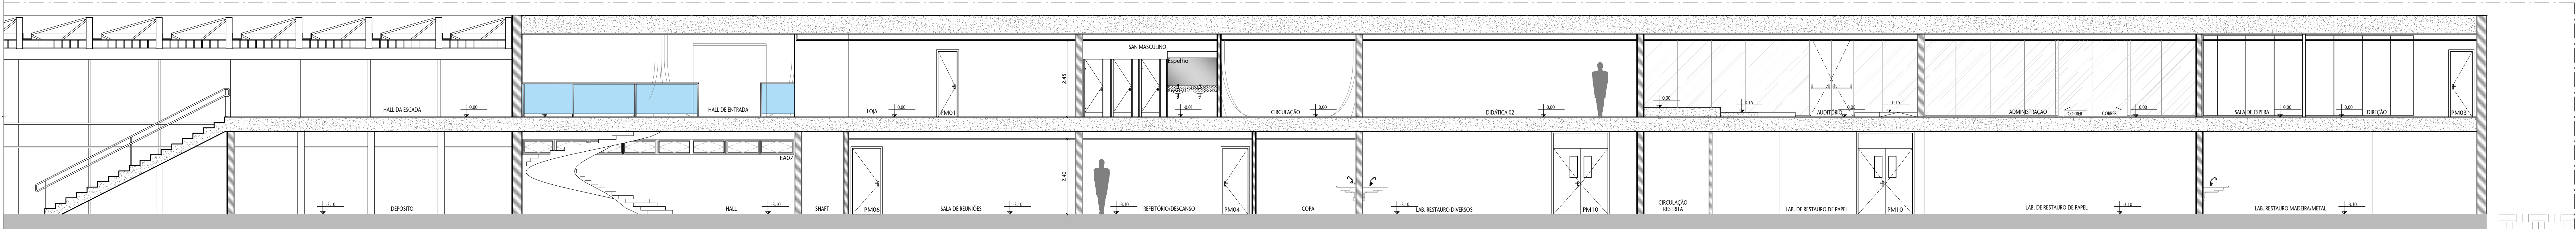


04 CORTE E - TRECHO B

ESCALA 1/75


Nº					CONTROLE DE EMISSÃO DE DESENHOS		DATA	REVISOR
SENADO FEDERAL SECRETARIA DE INFRAESTRUTURA COORDENAÇÃO DE PROJETOS								
INTERESSADO				LOCAL		ÁREA DE INTER.		
SINFRA				L4 NORTE		MP		
COORD.	GESTOR ASST.	TABELA	PROJETO		FASE		PR. PROJETOS	
ELIAN D.	JOÃO R.	ART03	CCPU		ESCALA:		22/25	
ARQUITETO	DESENHO	DATA	TÍTULO DA PRONAL		ESCALA:			
WALTER R.	SILVEIRA	19/08/2022	CORTES		1/75			




FORMATO: A0

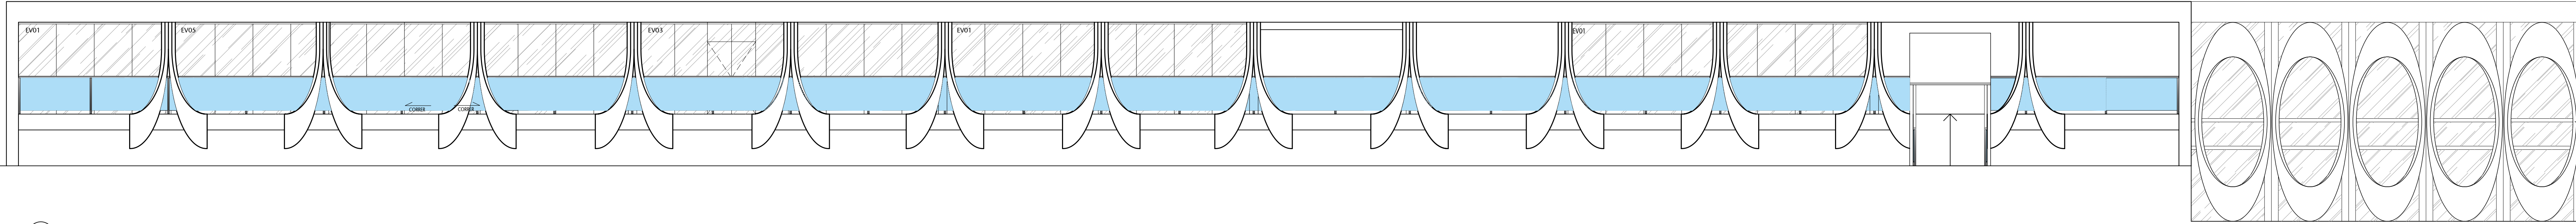


01 FACHADA FRONTAL - TRECHO A
ESCALA 1:175

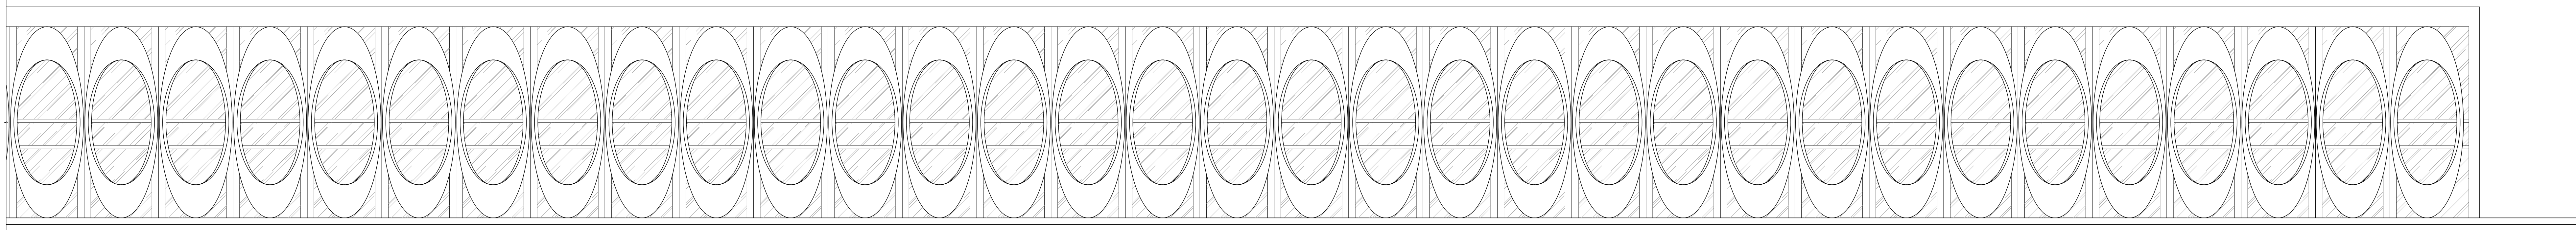


02 FACHADA FRONTAL - TRECHO B
ESCALA 1:175

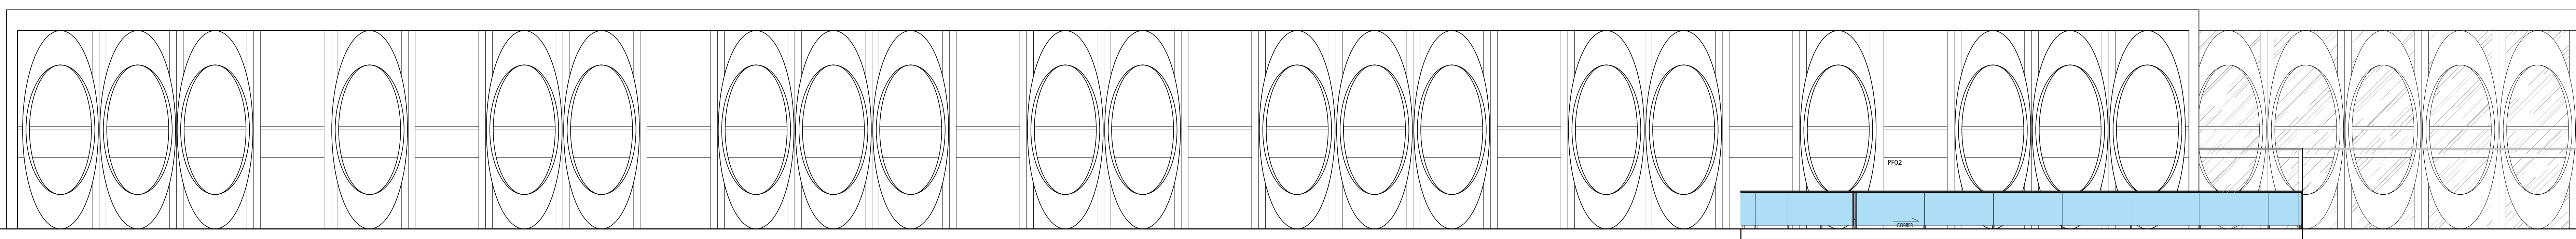


03 FACHADA POSTERIOR - TRECHO A
ESCALA 1:175

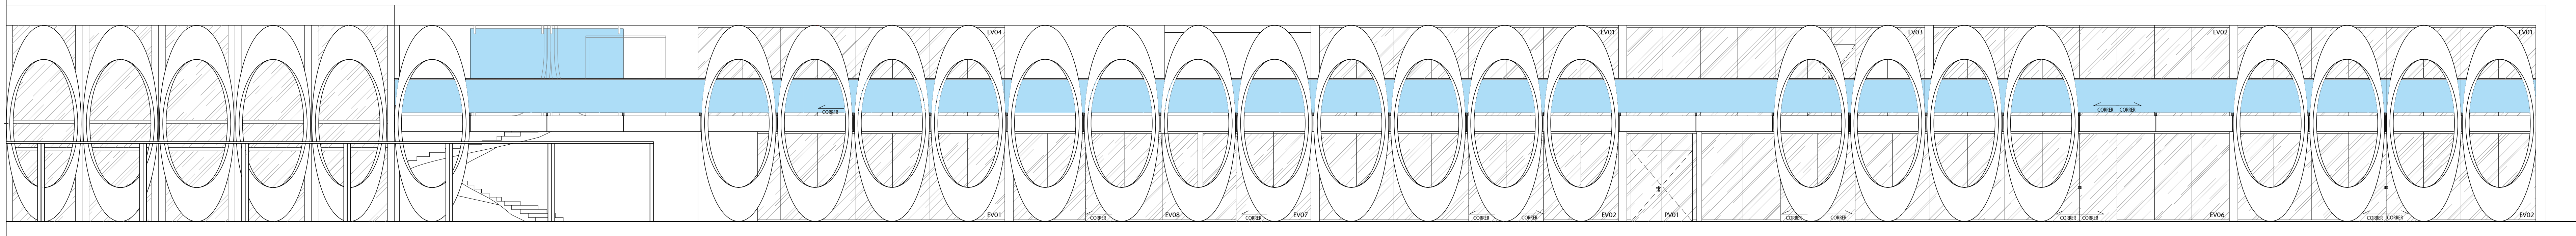

04 FACHADA POSTERIOR - TRECHO B
ESCALA 1:175


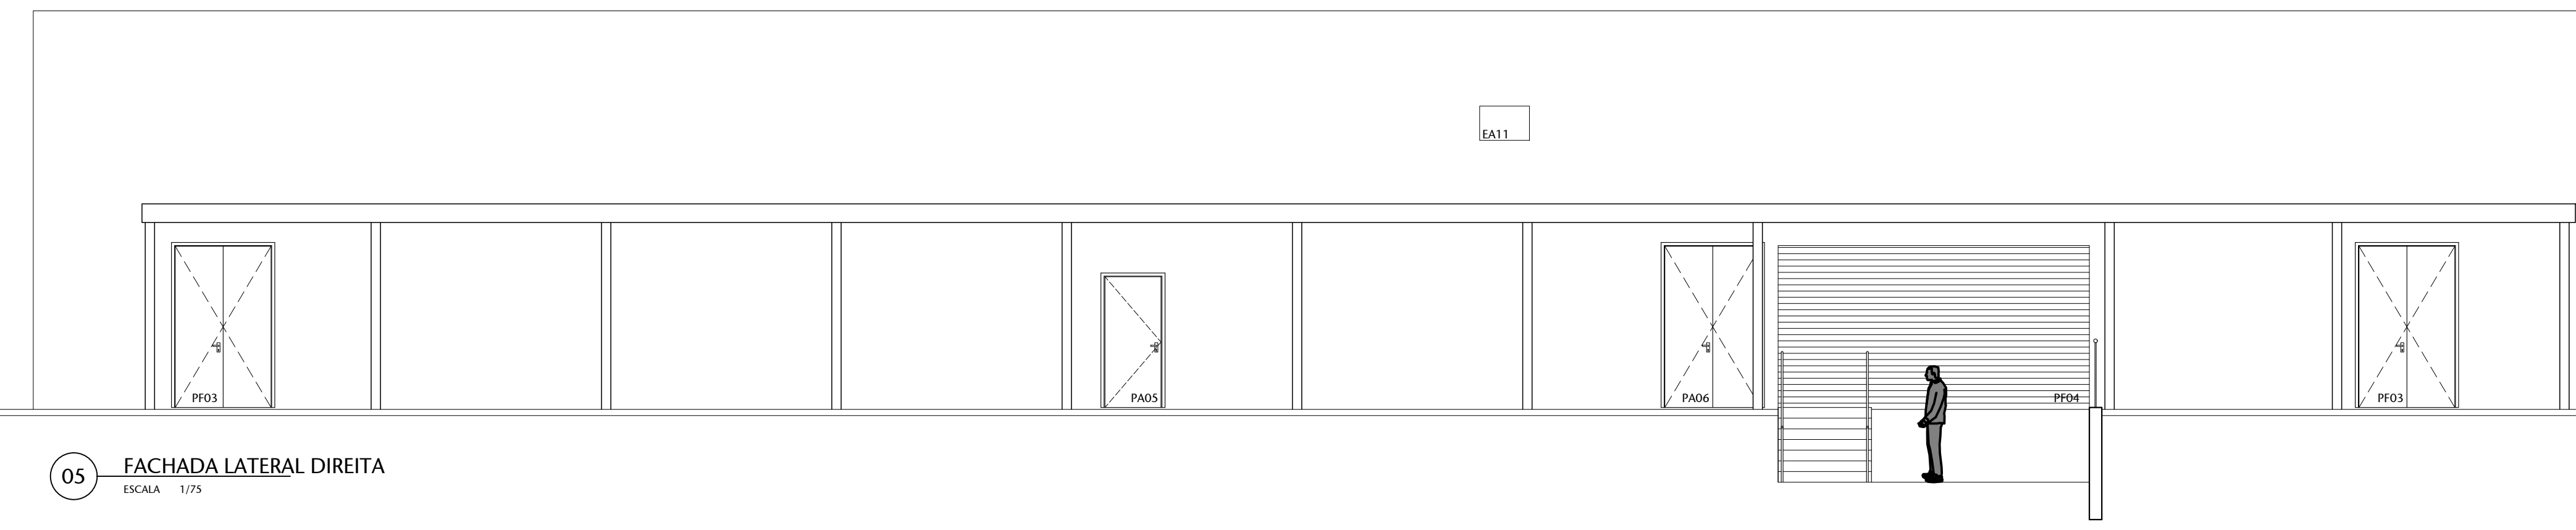


05 FACHADA LATERAL DIREITA
ESCALA 1:175

 [illegible]

LEGENDA									
A DEMOLUIR/REMOVER A CONSTRUIR/INSTALAR EXISTENTE SEM ALTERAÇÃO									
TABELA DE ESPECIFICAÇÕES DE ACABAMENTOS									
PISO									
10	MATERIAL	PARQUETADO	REFINADO	UNIDADE	TABR/MT				
11	CHAPISCO NA COR BRANCA, 10X20CM	36X36CM	0,000						
12	APRIMETO NA COR CINZA, ADAPTAÇÃO 60X60CM	60X60CM	0,000						
13	ACABAMENTO EM CIMENTO QUEBRADO	0,000							
PAREDE									
14	MATERIAL	PARQUETADO	REFINADO	UNIDADE	TABR/MT				
15	REVESTIMENTO EM GESSO NA COR AZUL CLARO	—	—						
16	REVESTIMENTO EM CIMENTO NA COR BRANCA	100X100CM	0,000						
17	REVESTIMENTO EM CIMENTO NA COR BRANCA, 20X20CM	—	—						
18	REVESTIMENTO EM CIMENTO NA COR BRANCA, 20X20CM	20X20CM	0,000						RELEVO
TETO									
19	MATERIAL	PARQUETADO	REFINADO	UNIDADE	TABR/MT				
20	REVESTIMENTO NA COR BRANCA/ROSE	—	—						
21	REVESTIMENTO EM GESSO PINTADO NA COR BRANCA/ROSE	0,000							
RODAPE									
22	MATERIAL	PARQUETADO	REFINADO	UNIDADE	TABR/MT				
23	RODAPE EM CIMENTO NA COR BRANCA, 5X20CM	75X25CM	0,000						
24	RODAPE EM GESSO NA COR BRANCA, 5X20CM	85X25CM	0,000						
25	RODAPE EM	—	—						

Nº		CONTROLE DE EMISSÃO DE DESENHOS			DATA		REVISOR	
SENADO FEDERAL SECRETARIA DE INFRAESTRUTURA COORDENAÇÃO DE PROJETOS								
								
PROFISSIONAL				LOCAL		INSTRUMENTO ENTREGUE		ÁREA DE INTER. Nº
SINFRA				L4 NORTE				
COLORED.	CONTOR. ADJET.	ORIENT.	PROJETO			ELEG.	1ºº PRELIMINAR	
LOCAL.	PROJETO	40/250	CCPU					
ARQUITETO:	DESENHO:	DATA:	TÍTULO DA PRONAL:			ESCALA:	25/25	
VALERIA B	VALERIA	19/06/2022	GUARITA			L75		

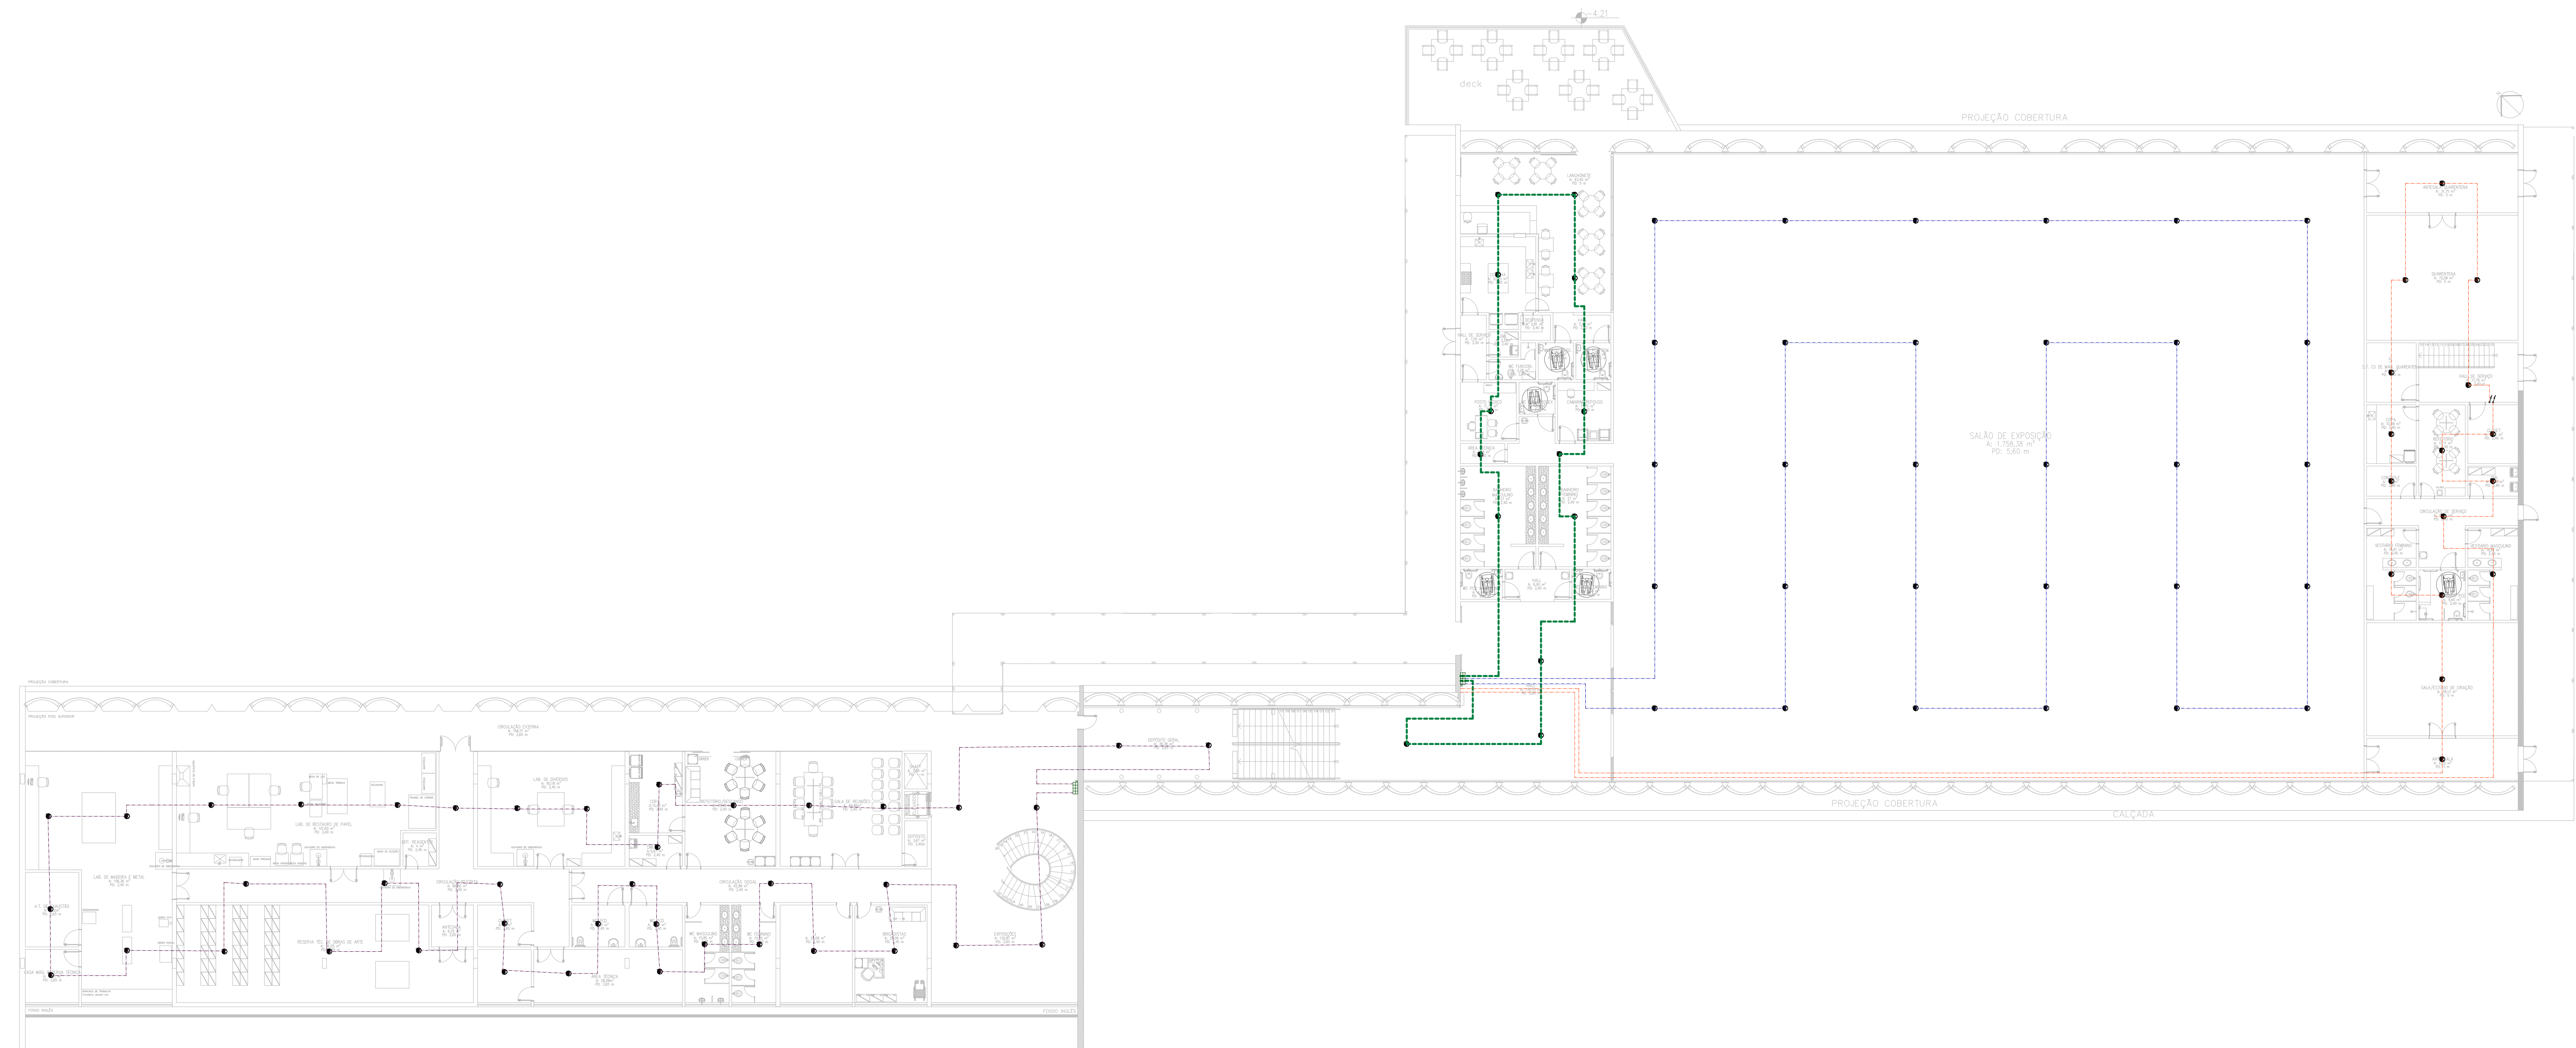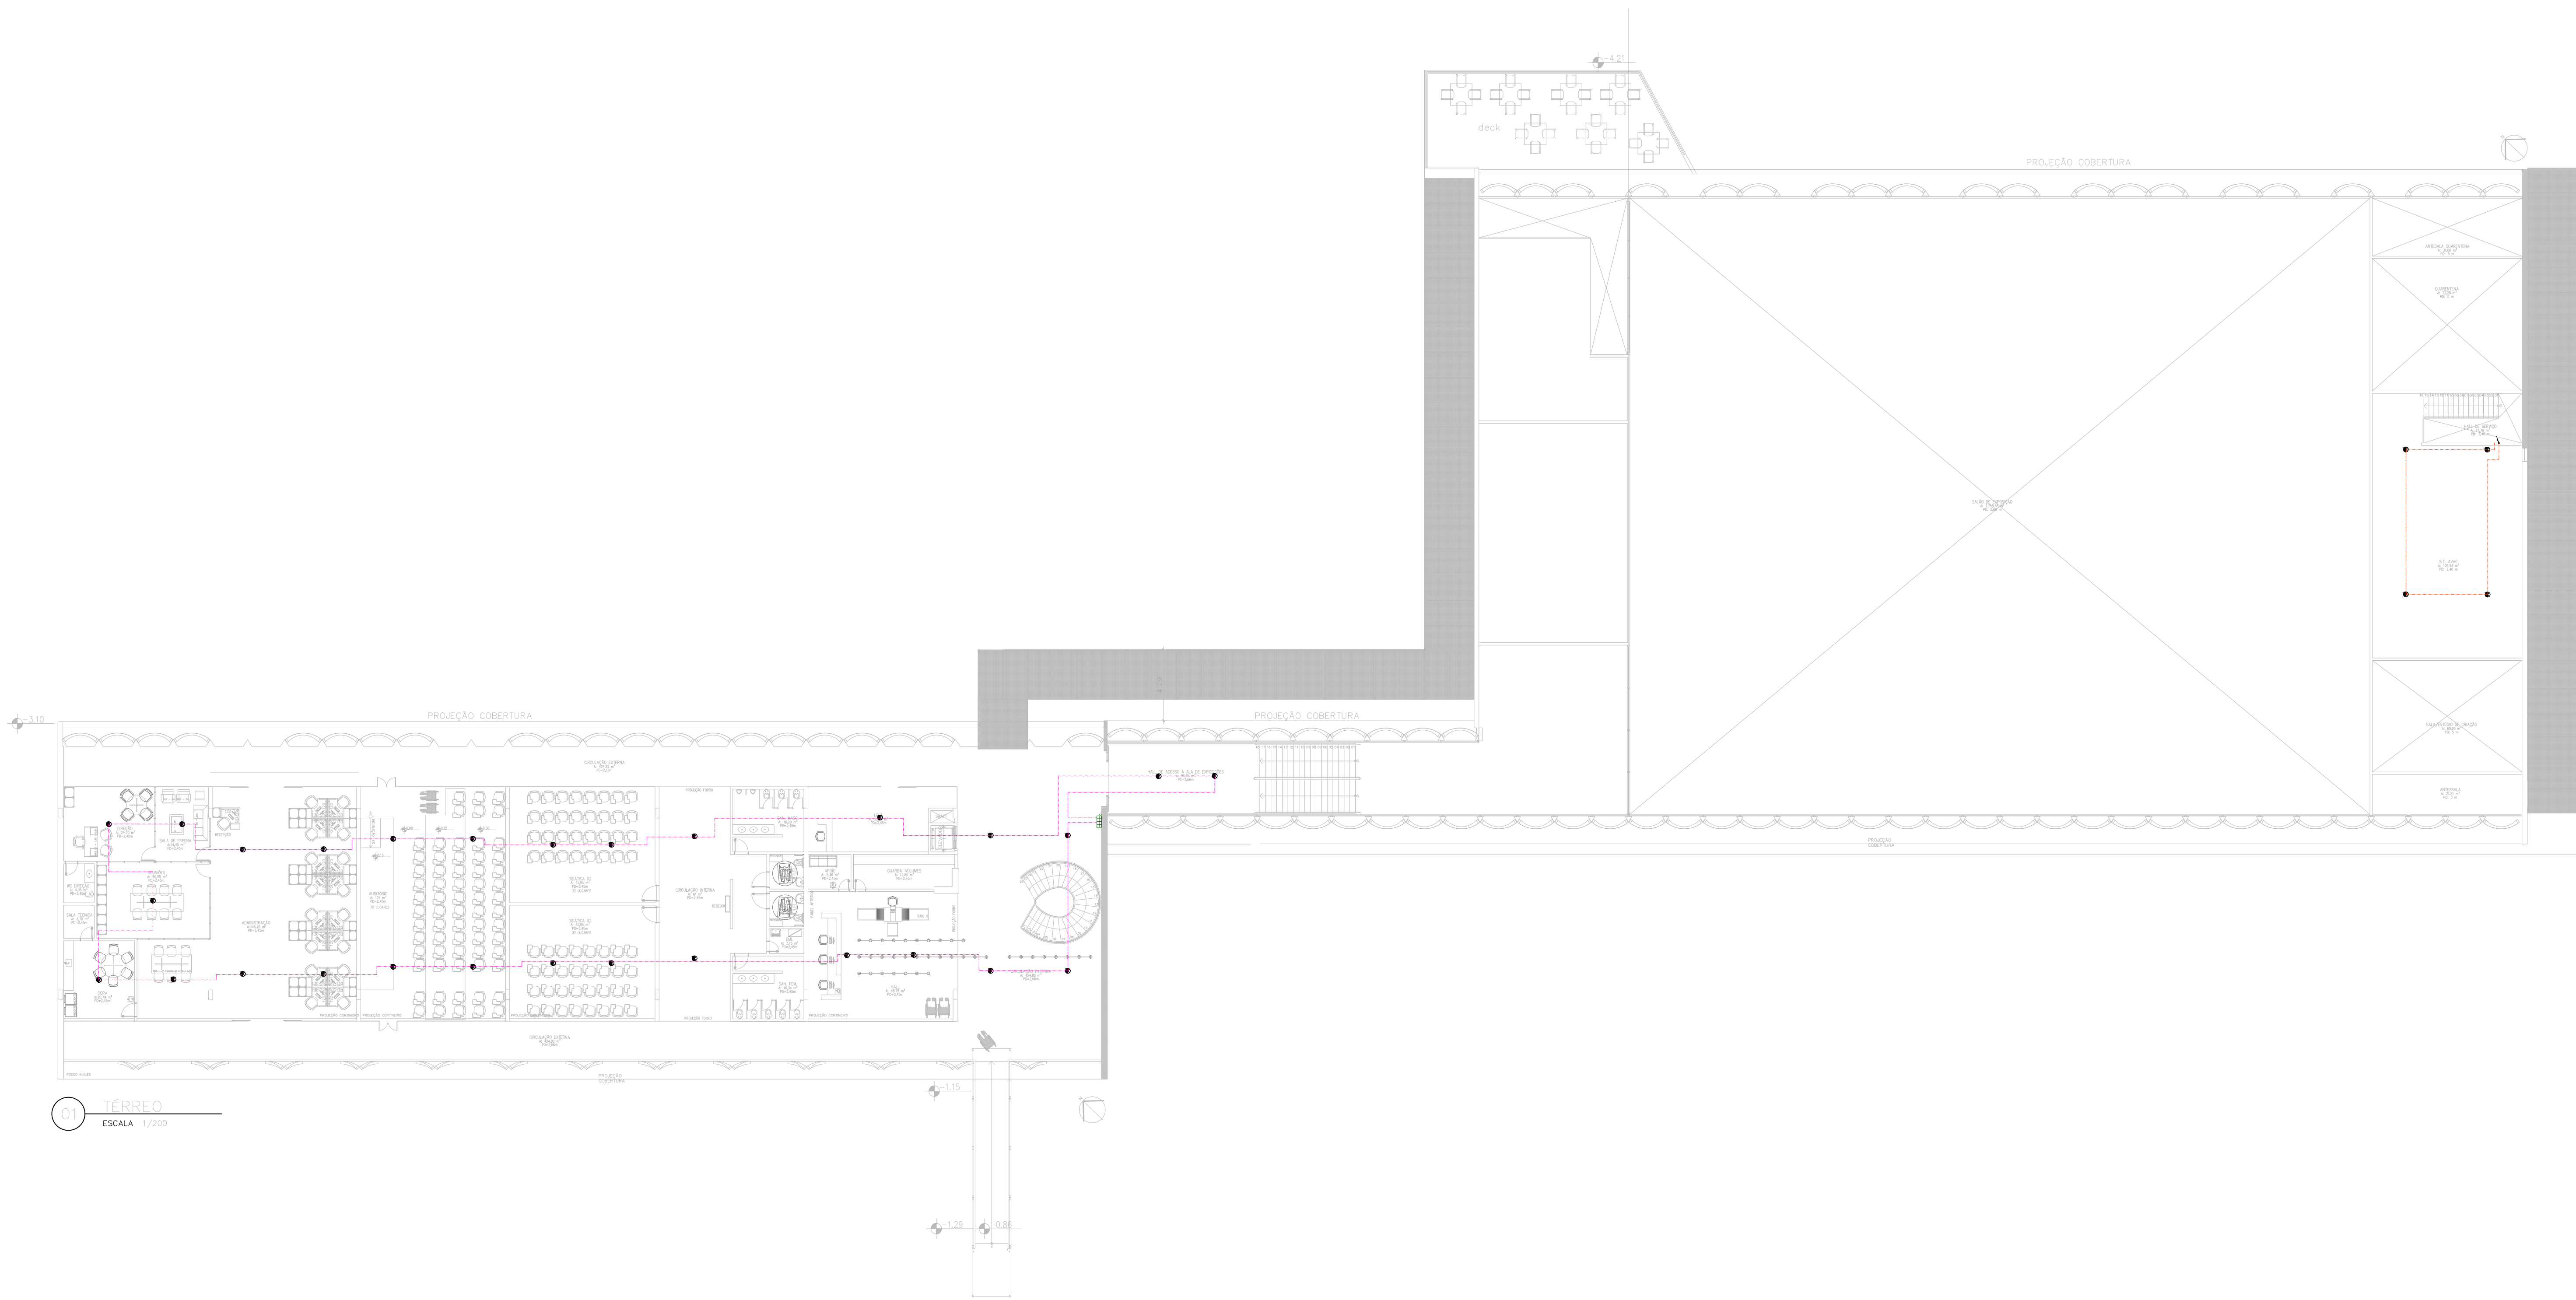

01 - CM ENTERRADO
ESCALA 1/200

LEGENDA CBMDF	
SÍMBOLO	DESCRIÇÃO
	ALARME DE AÇÃO MANUAL
	AVISADOR SIRENE
	AVISADOR ÁUDIO VISUAL
	CENTRAL DE ALARME
	DETECTOR DE FUMAÇA ÓTICO
	DETECTOR DE FUMAÇA LINEAR
	DETECTOR DE CALOR LINEAR
	DETECTOR DE CHAMA LINEAR
	TUBULAÇÃO DE DETECÇÃO

LEGENDA — ABNT NBR 17.240	
	CENTRAL SDAI
	SUBCENTRAL SDAI
	PANEL REPETIDOR
	PANEL SINÓPTICO
	BATERIA SDAI
	DETECTOR TÉRMICO FIXO
	DETECTOR MULTISENSOR
	DETECTOR DE CHAMA
	DETECTOR DE GASES INFLAMÁVEIS
	DETECTOR DE FUMAÇA POR AMOSTRAGEM DE AR
	DETECTOR DE FUMAÇA POR AMOSTRAGEM DE AR A LASER
	MÓDULO MONITOR
	MÓDULO DE COMANDO
	ELETROMÍM
	INDICADOR VISUAL PARALELO
	DETECTOR NO ENTREFORÇO (*)
	DETECTOR EM PAREDE (*)
	PROTEÇÃO CONTRA INTemperie (*)
	CONDULETE TIPO X
	CONDULETE TIPO T
	CONDULETE TIPO E
	CONDULETE TIPO LL
	CONDULETE TIPO LR
	CONDULETE TIPO C
	CONDULETE TIPO LB
	CONDULETE TIPO TB
	CAIXA DE PASSAGEM 4x4

Nº	CONTROLE DE EMISSÃO DE DESENHOS	DATA	REVISOR
----	---------------------------------	------	---------


SENADO FEDERAL SECRETARIA DE INFRAESTRUTURA COORDENAÇÃO DE PROJETOS			
---	--	--	--

ENTREPRESSA:	LOCAL:	ENDEREÇO EXTERNO:	ÁREA DE INTER.
--------------	--------	-------------------	----------------



SINFRA	L4 NORTE	W	
--------	----------	---	--


COORD:	DESE:	DESENHO:	DATA:	PROJETO:	EST. PRELIMINAR	ESCALA:	Nº PRANDIA:
--------	-------	----------	-------	----------	-----------------	---------	-------------

LUAN O.	JULIANO B.	#07285	15/08/2023	CCPU	SDAI	1/200	1/1
---------	------------	--------	------------	------	------	-------	-----

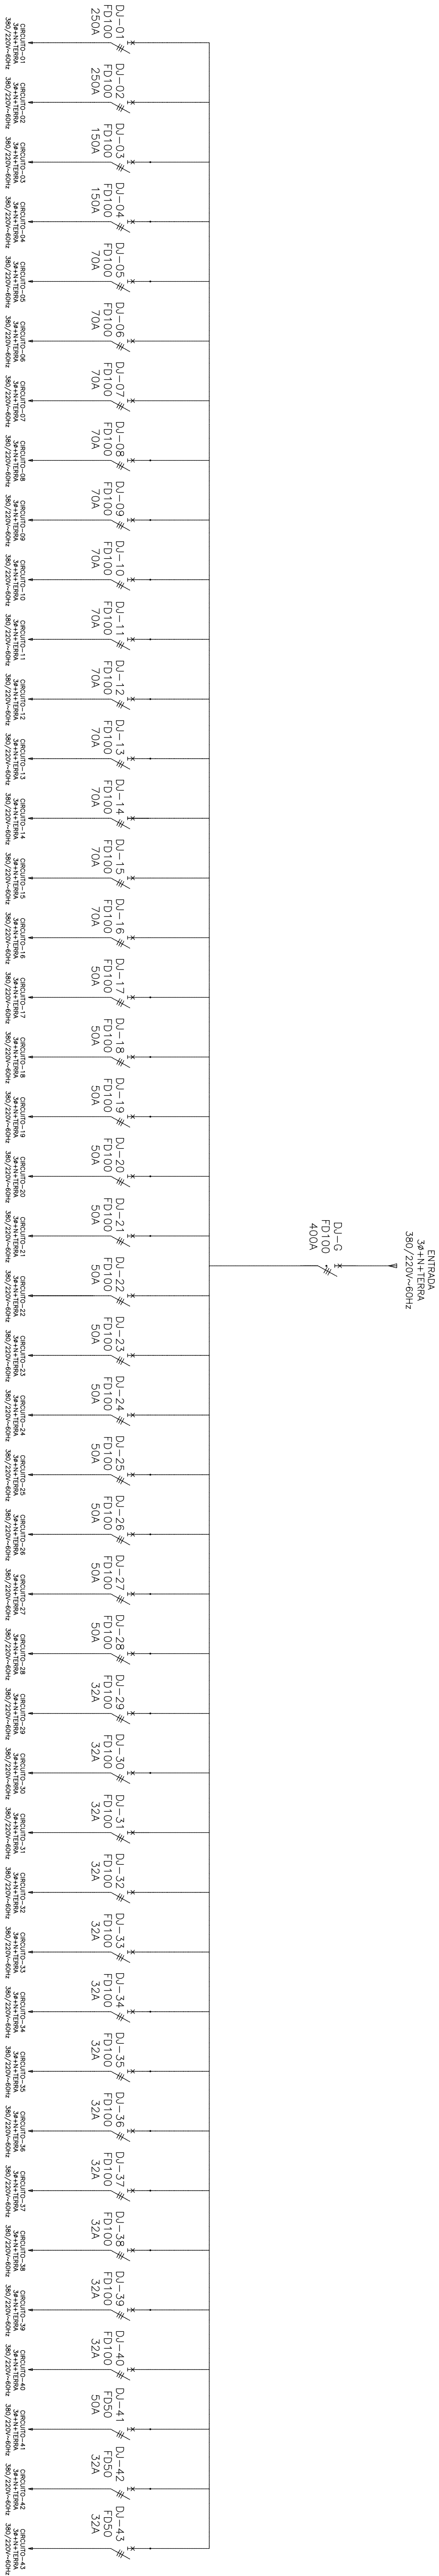


00		EMISSÃO INICIAL		XX/XX/2023		DELMO	
Nº		CONTROLE DE EMISSÃO DE DESENHOS		DATA		REVISOR	
SENADO FEDERAL SECRETARIA DE INFRAESTRUTURA COORDENAÇÃO DE PROJETOS E OBRAS DE INFRAESTRUTURA							
INTERESSADO							
SINFRA				LOCAL: INSCRIÇÃO SENADO			
COORD.		PROJETO		PÁGE		Nº PÁGINA	
TITULO		TITULO DO PROJETO		AUTORIZADO		X/X	
ARQUITETO		DATA		ESCALA		1:100	
LOCAL: RUA		DATA		ESCALA		1:100	

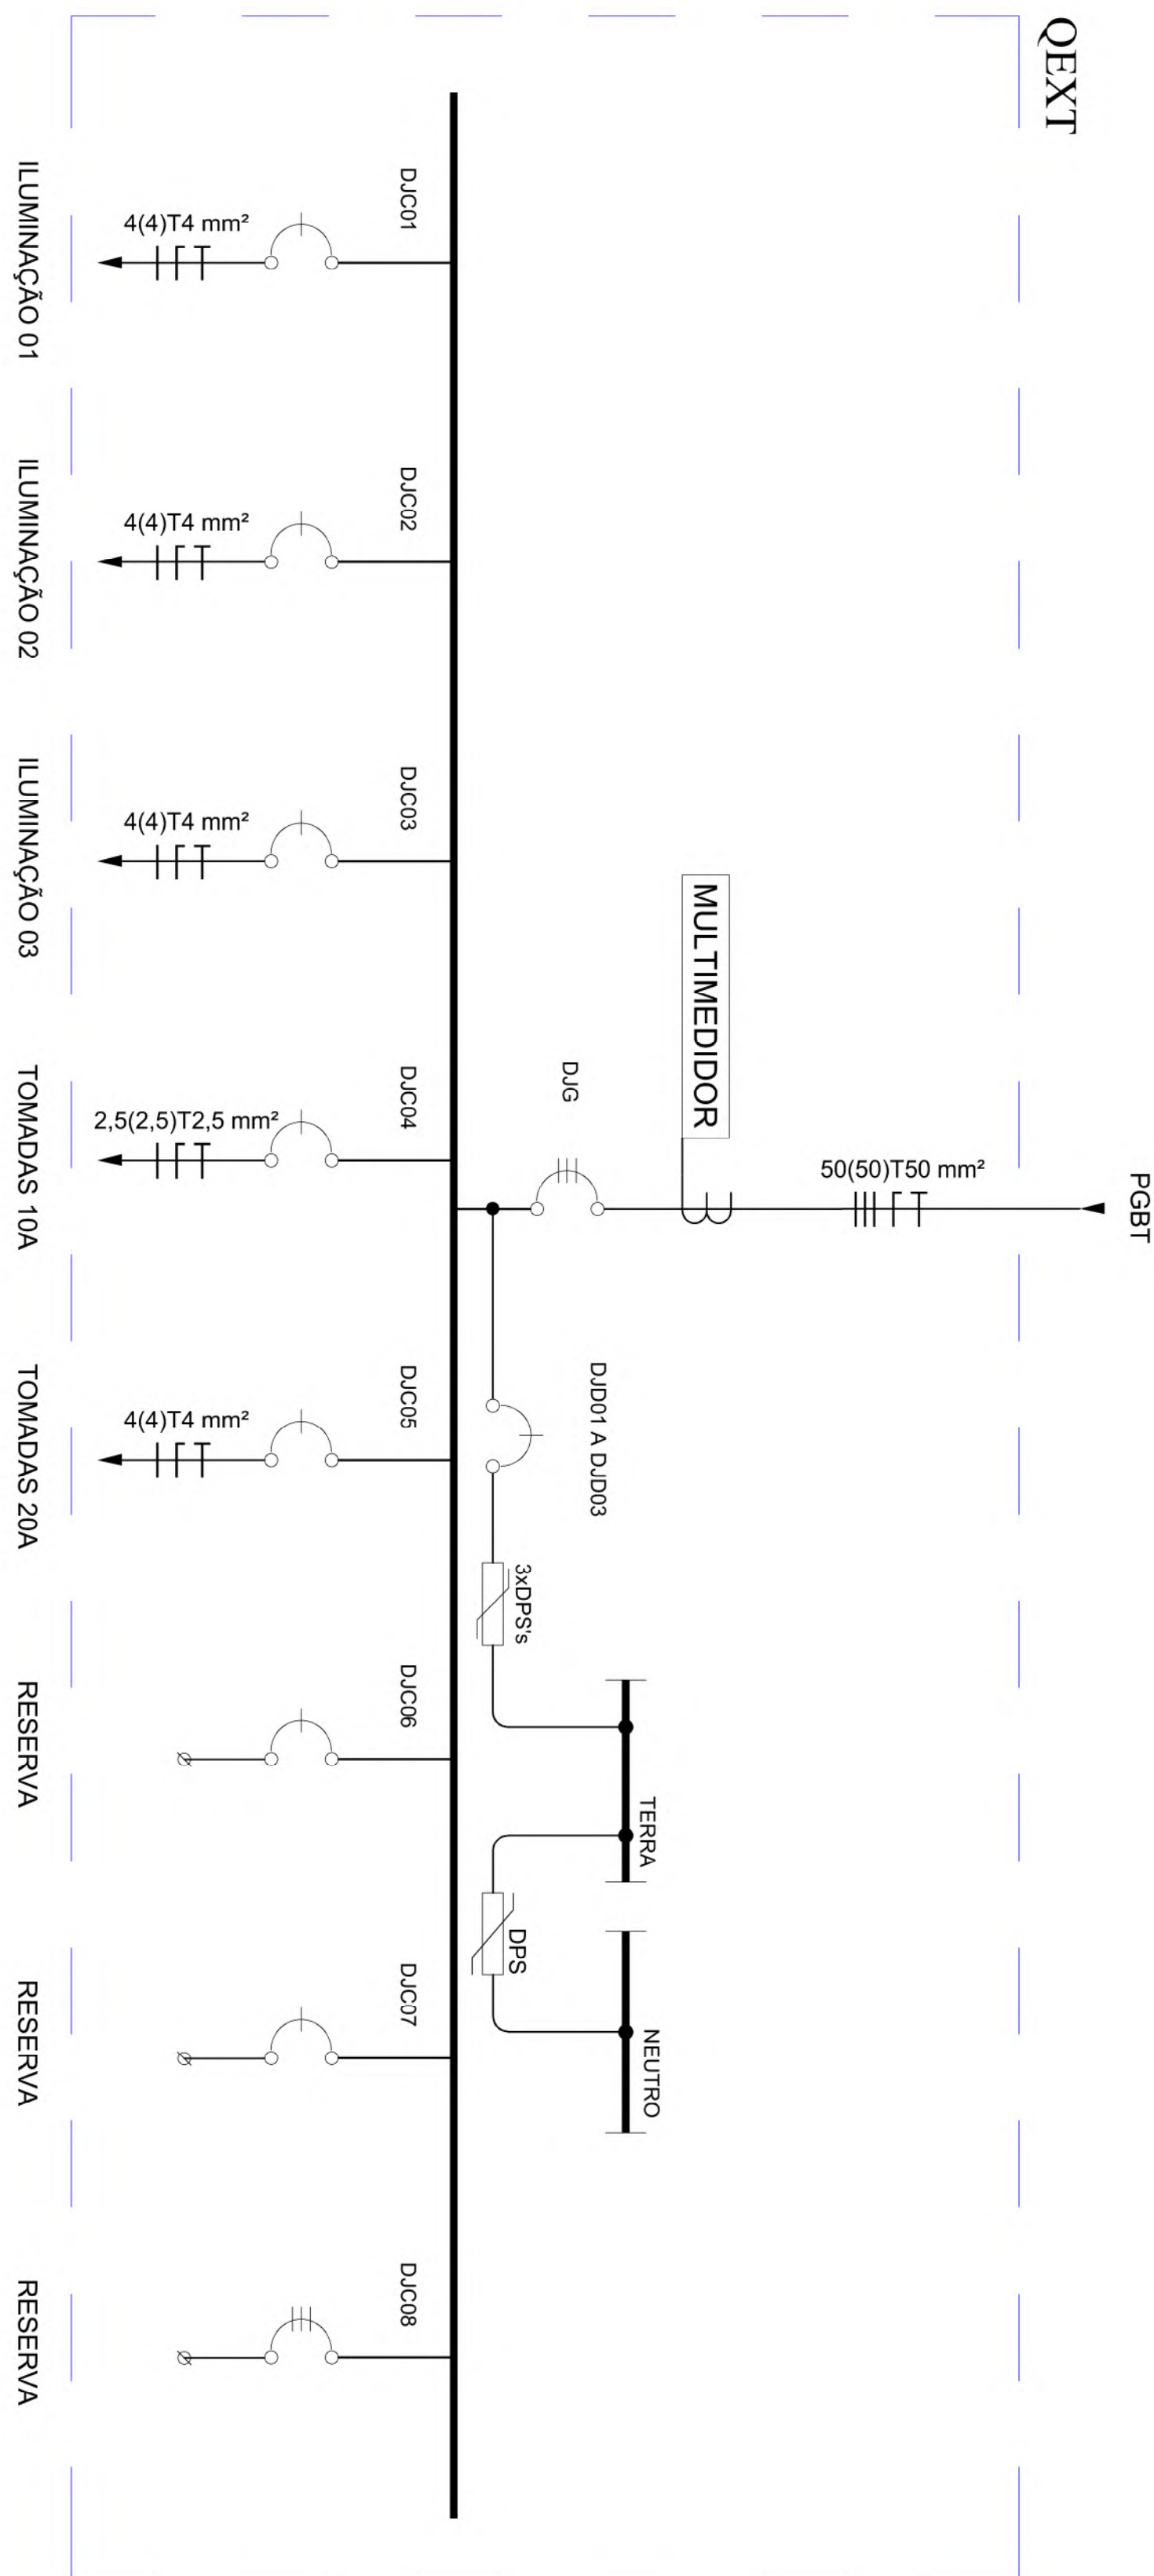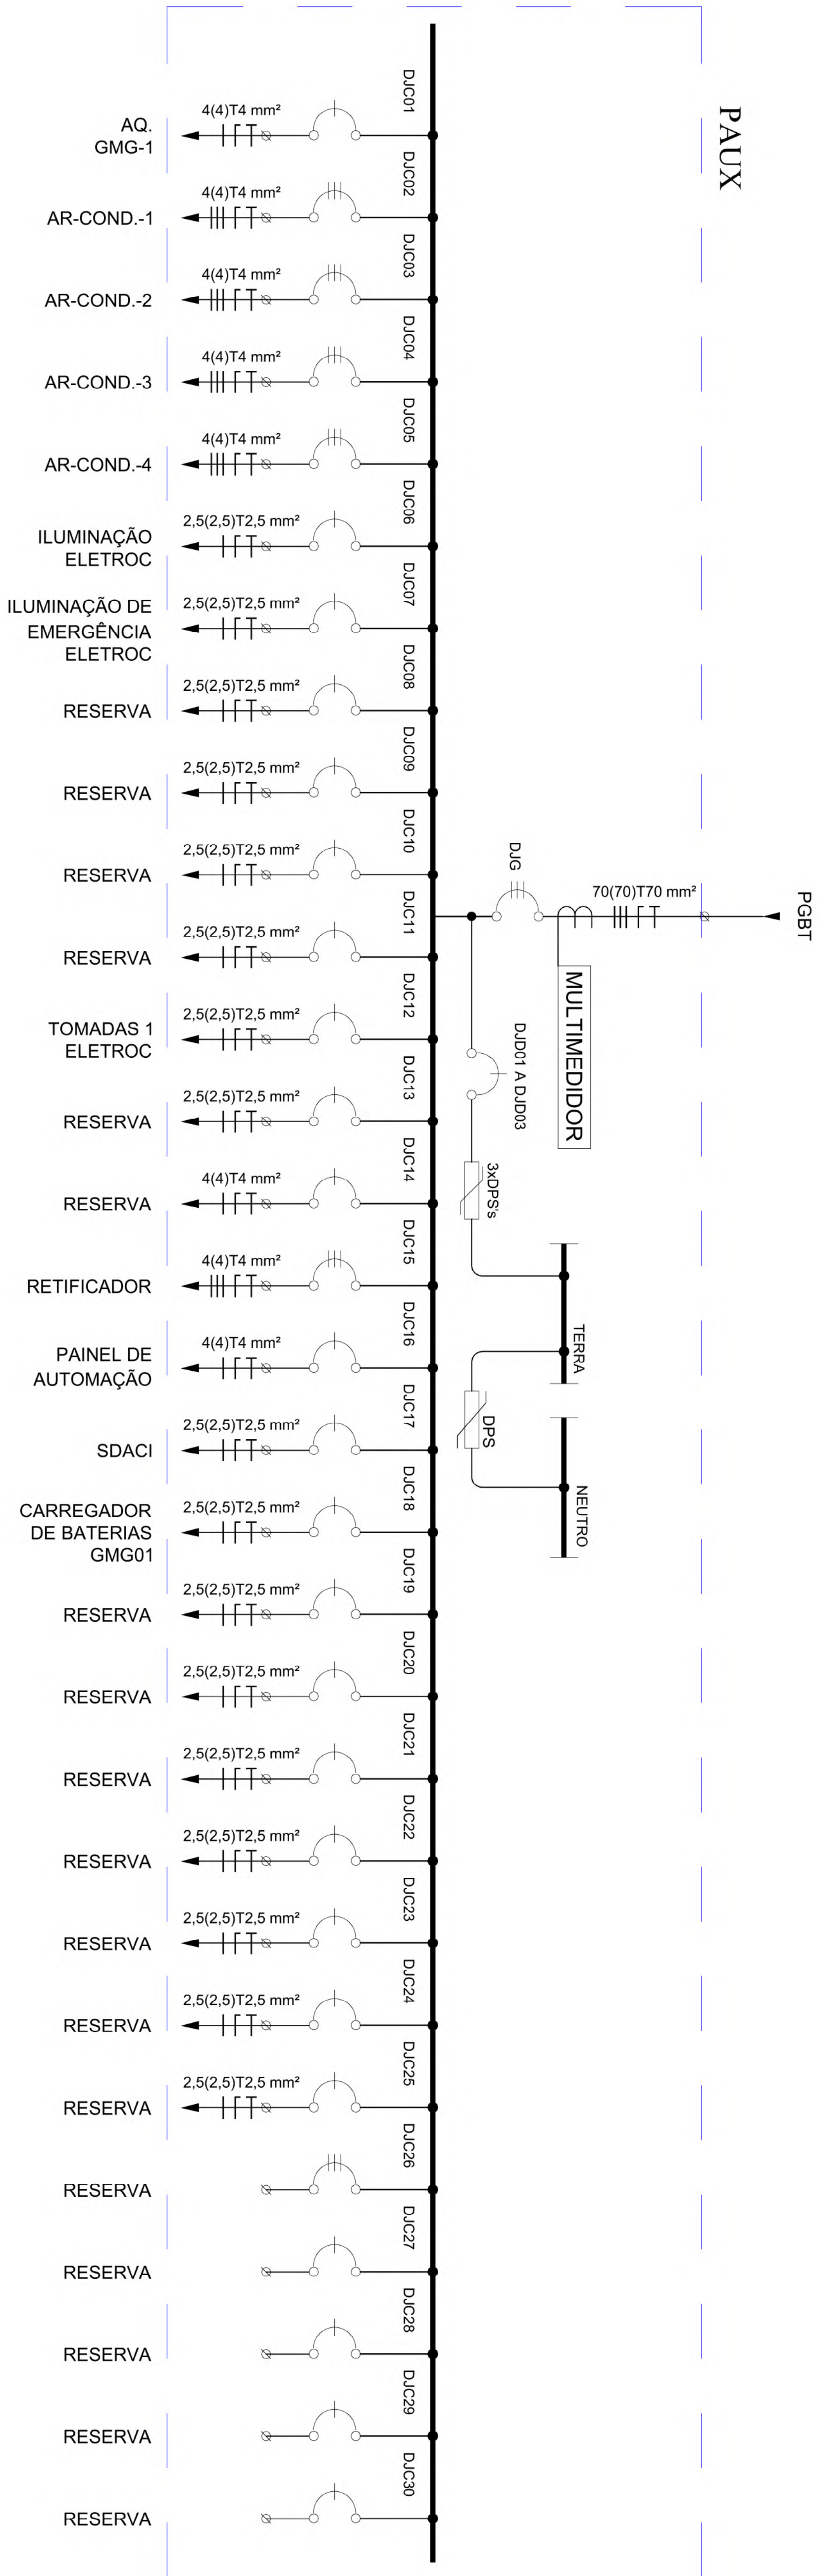


 00	EMISSÃO INICIAL	XX/XX/2023	
Nº	CONTROLE DE EMISSÃO DE DESINHOS	DATA REVISOR	
SENADO FEDERAL SECRETARIA DE INFRAESTRUTURA COORDENAÇÃO DE ARQUITETURA			
INTERDISCIPLINAR			
SINISTRA	LOCALIZANDO ELEMENTO DISTINTIVO		
EDPR			
CODIGO	PROJETO	FASE	Nº PARÂMETRO
QUANTO AO SISO - MATERIAL	PLANO	ELÉTRICA CCPU	-
LIVROS	DESENHO	TÍTULO DO PROJETO:	
USAR MANEIRA	10/02/2023	DIGRAMA UNIFILAR - CERAL	X / X
		ESCALA	
		TITULO	


TRECHO 01

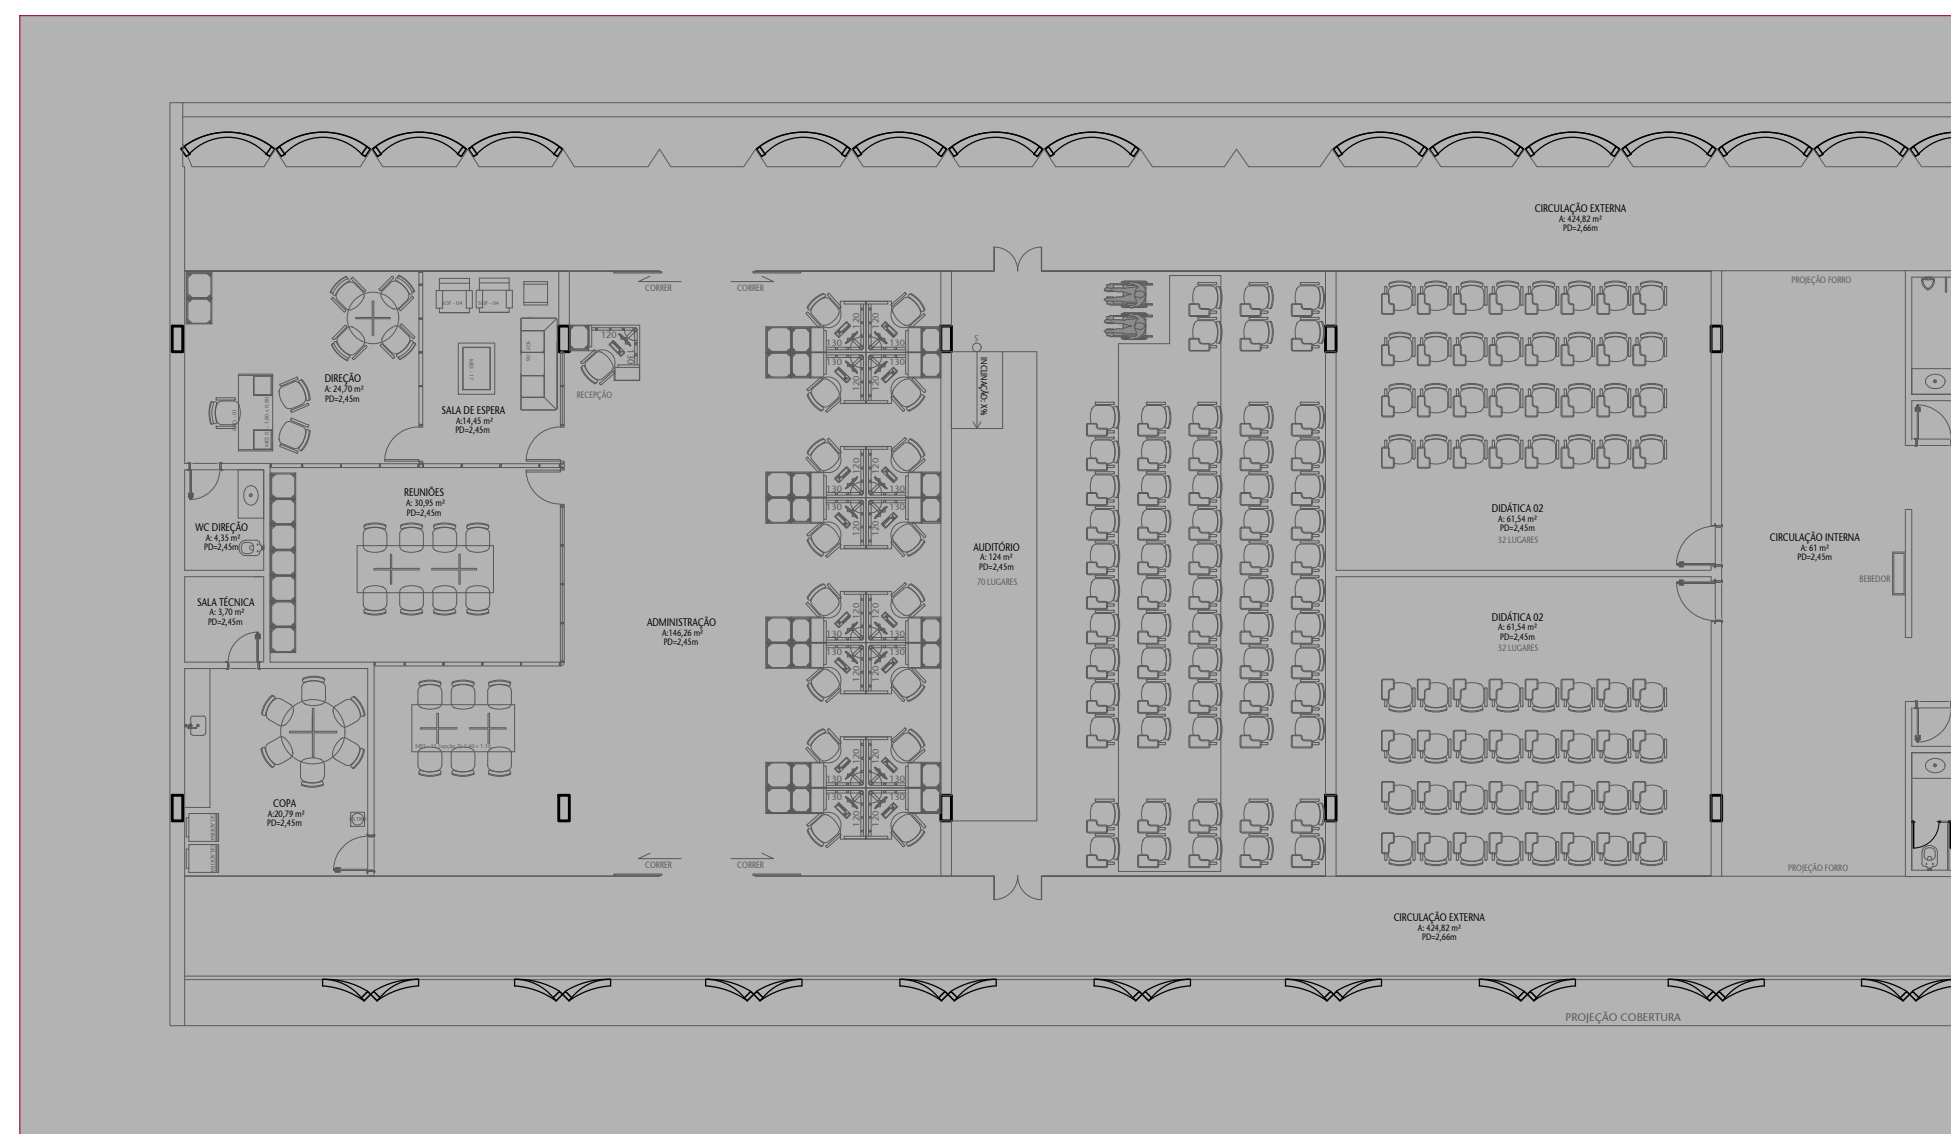

TRECHO 02

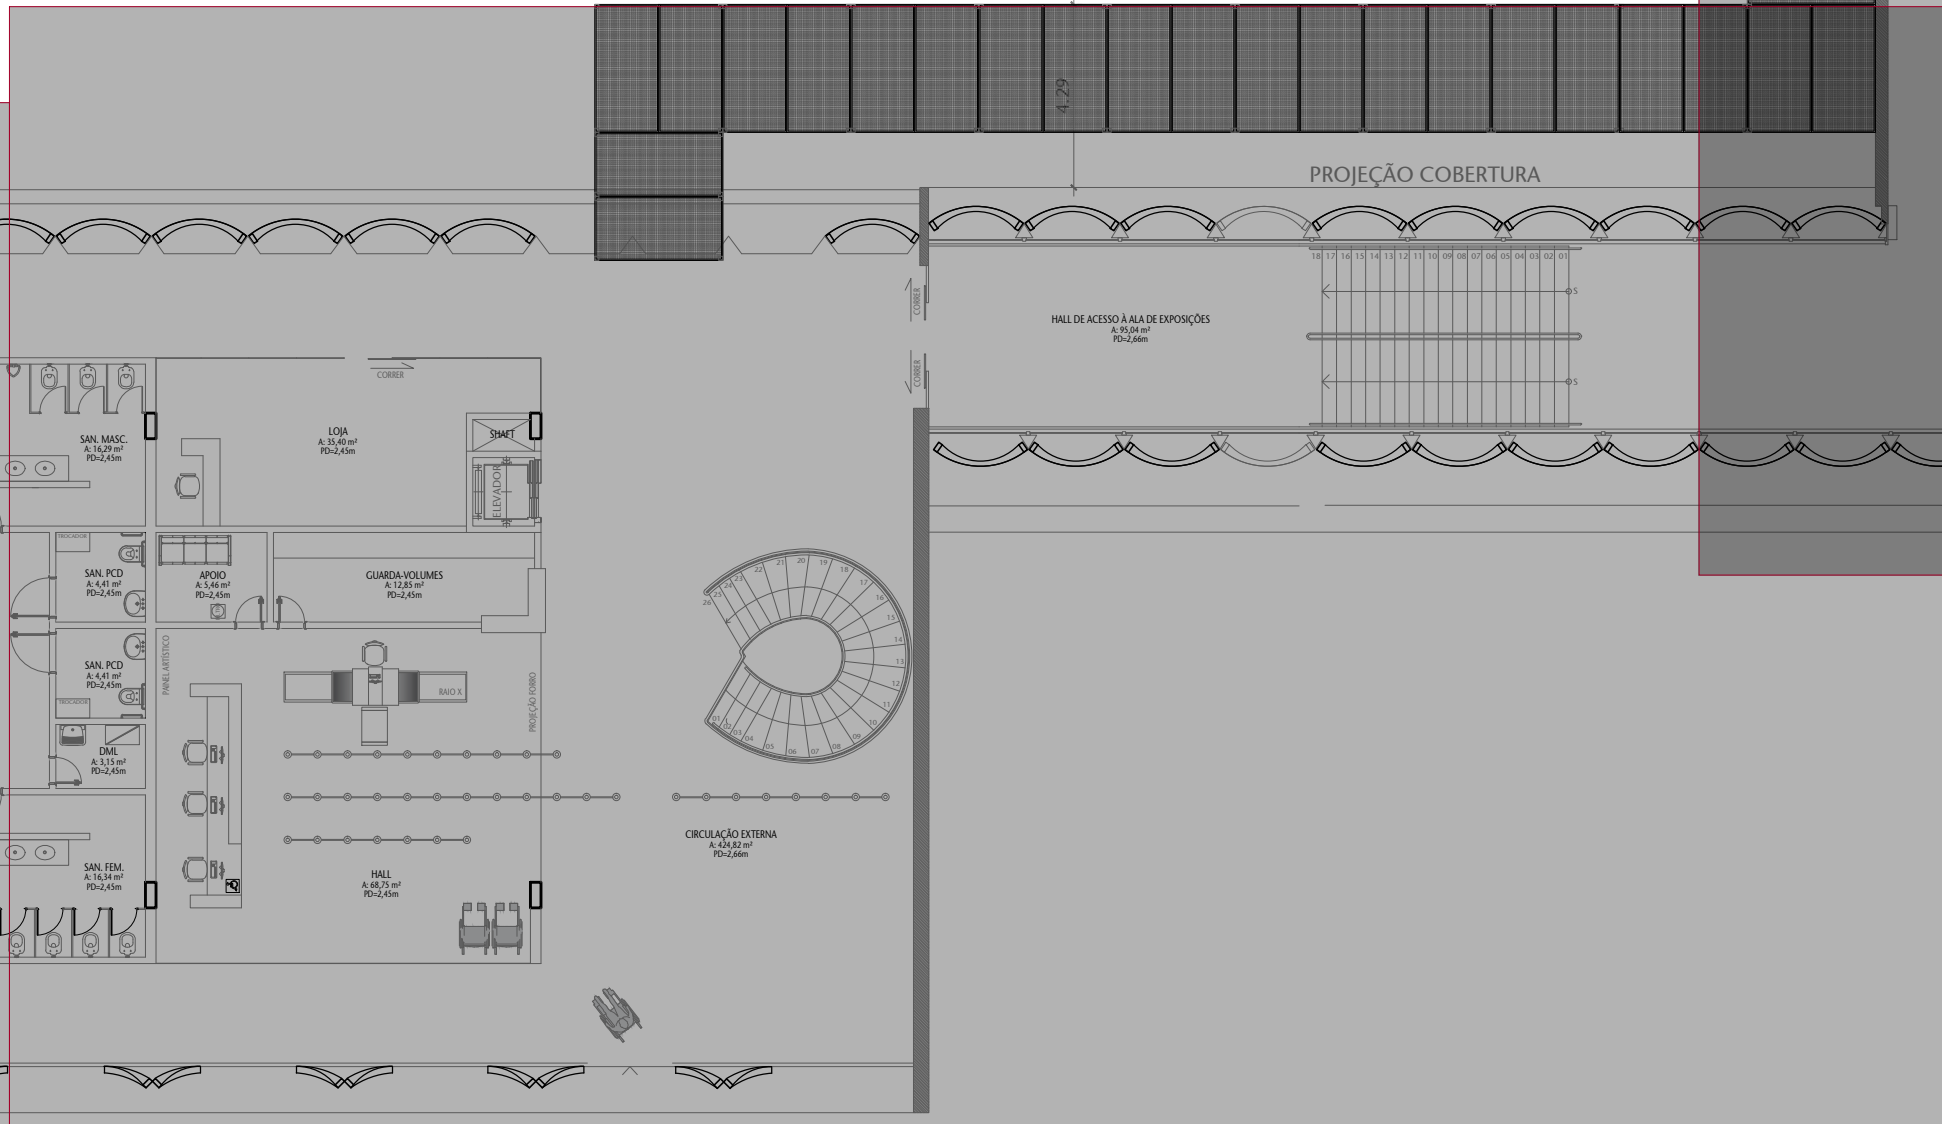

TRECHO 03

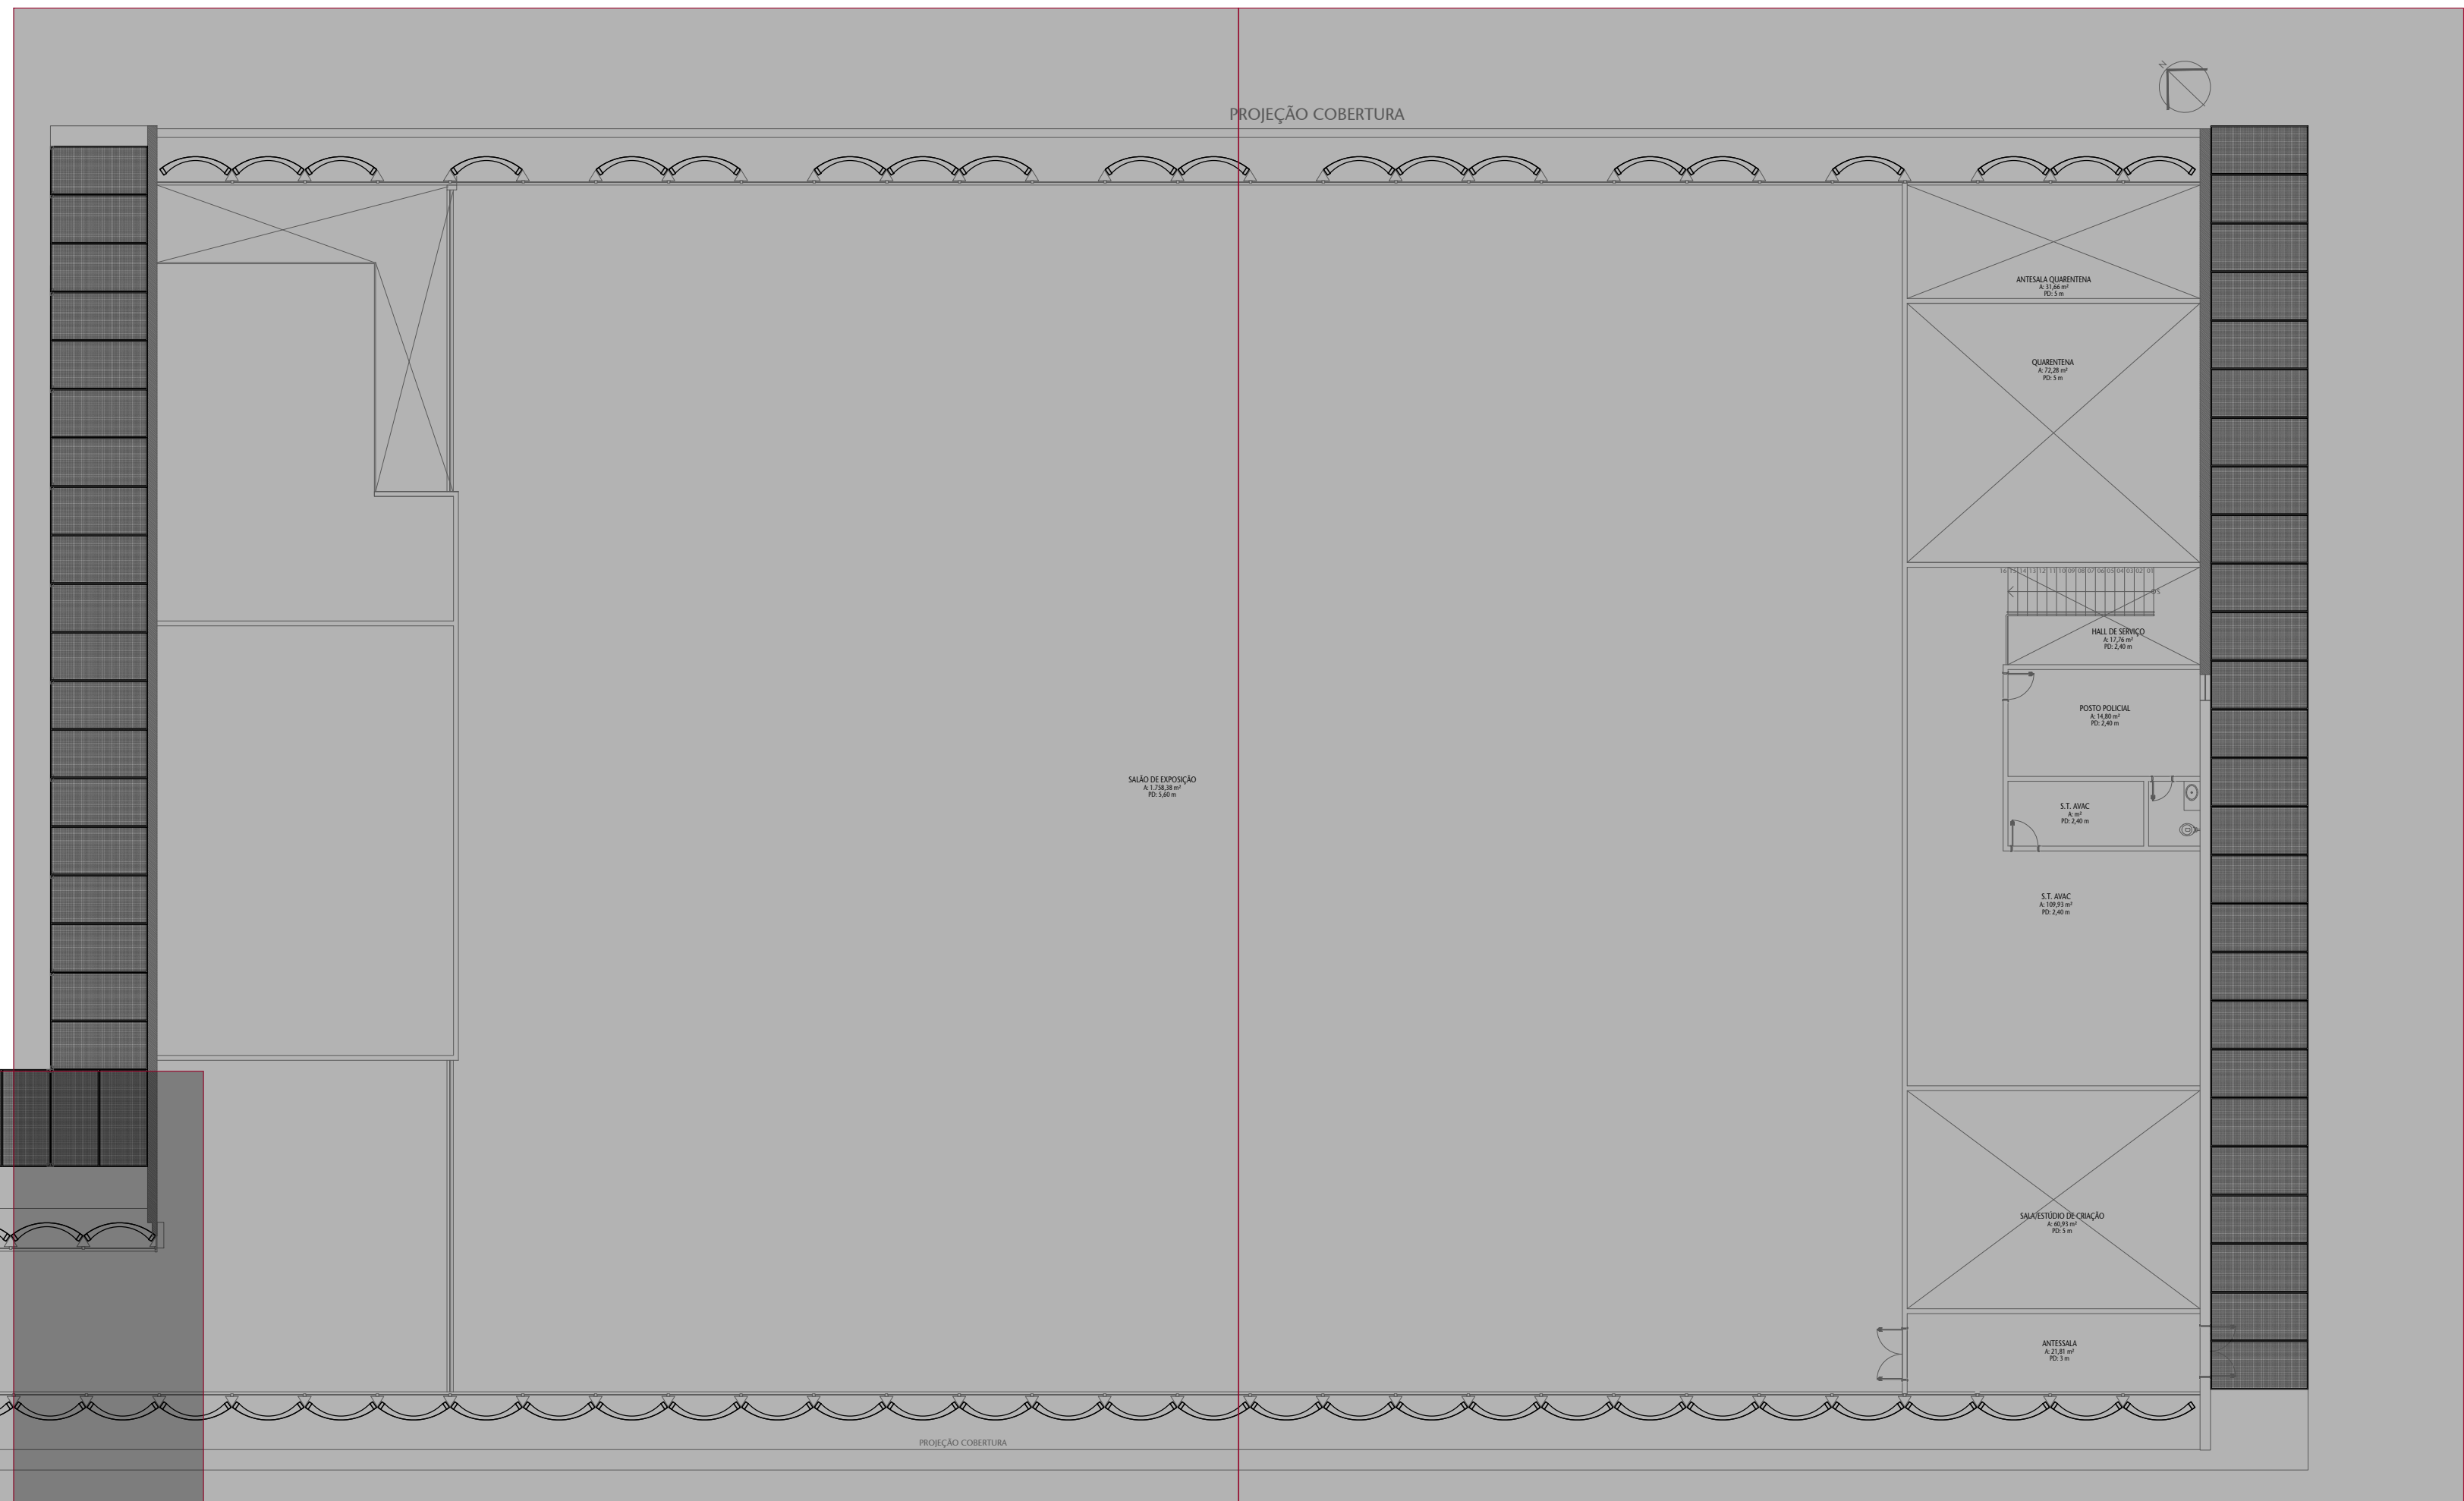


TRECHO 04

01

PLANTA BAIXA TÉRREO


ESCALA SEM ESC.

TRECHO 07

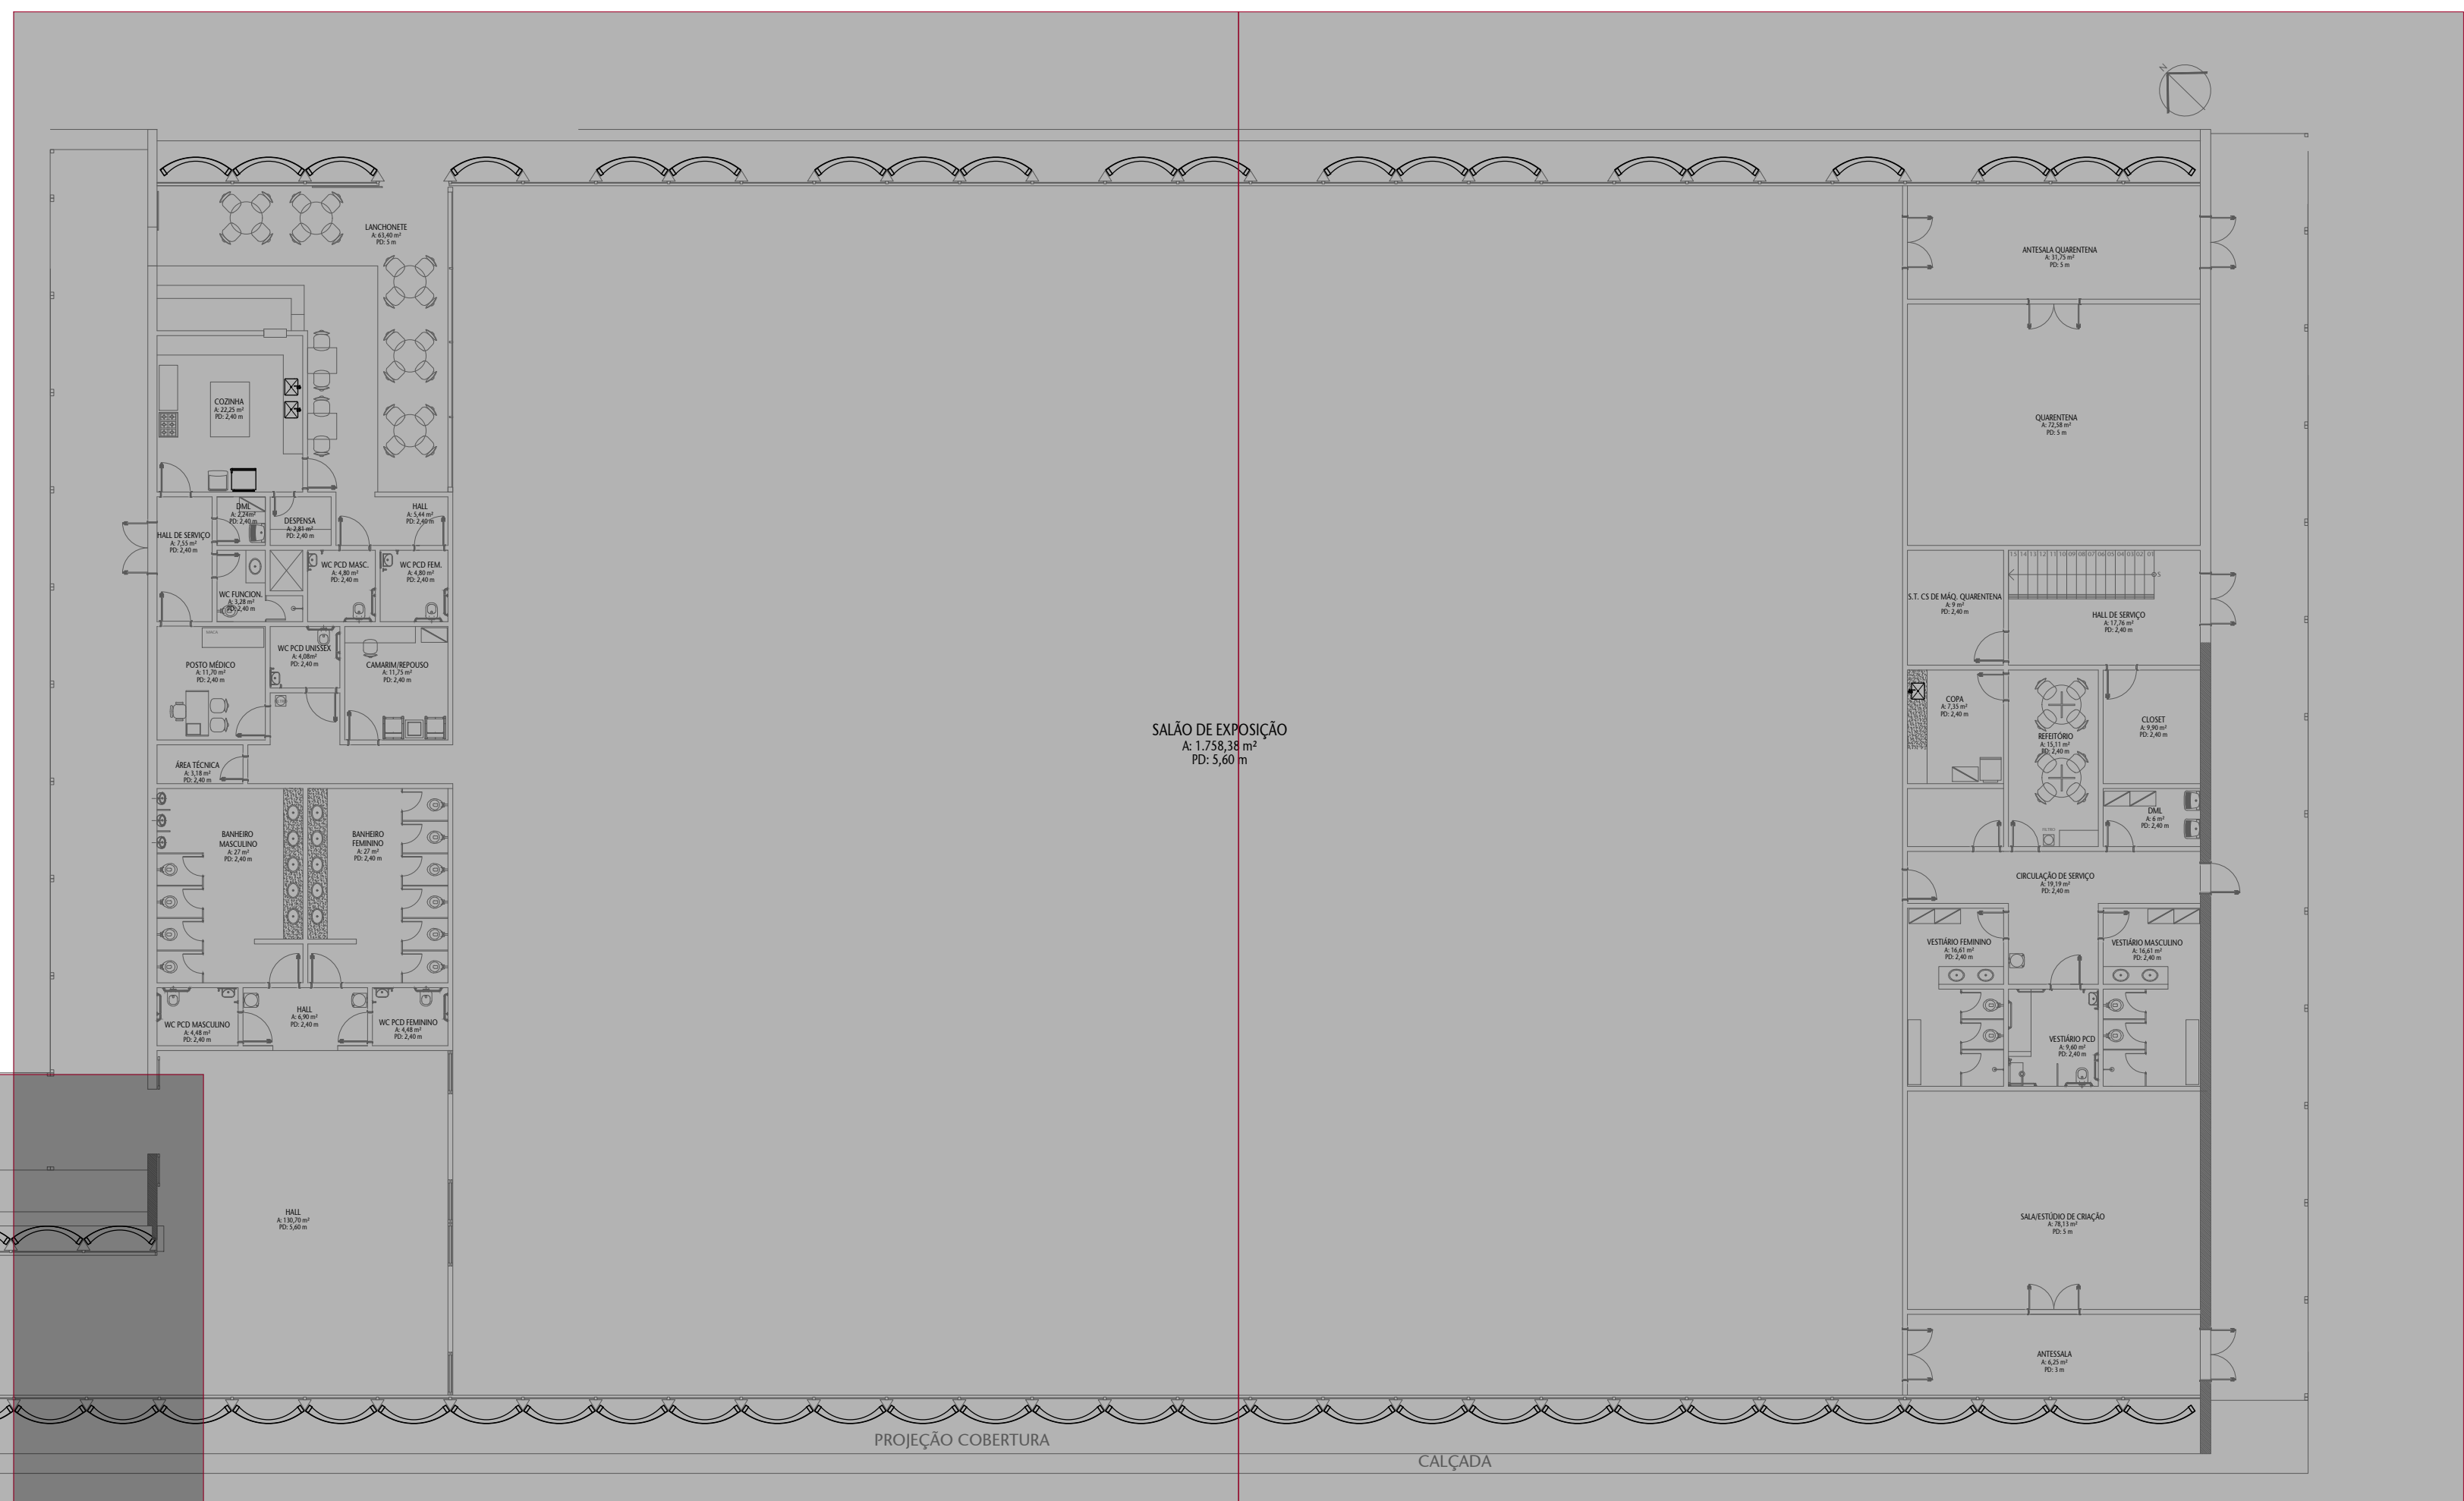

TRECHO 08

TRECHO 05

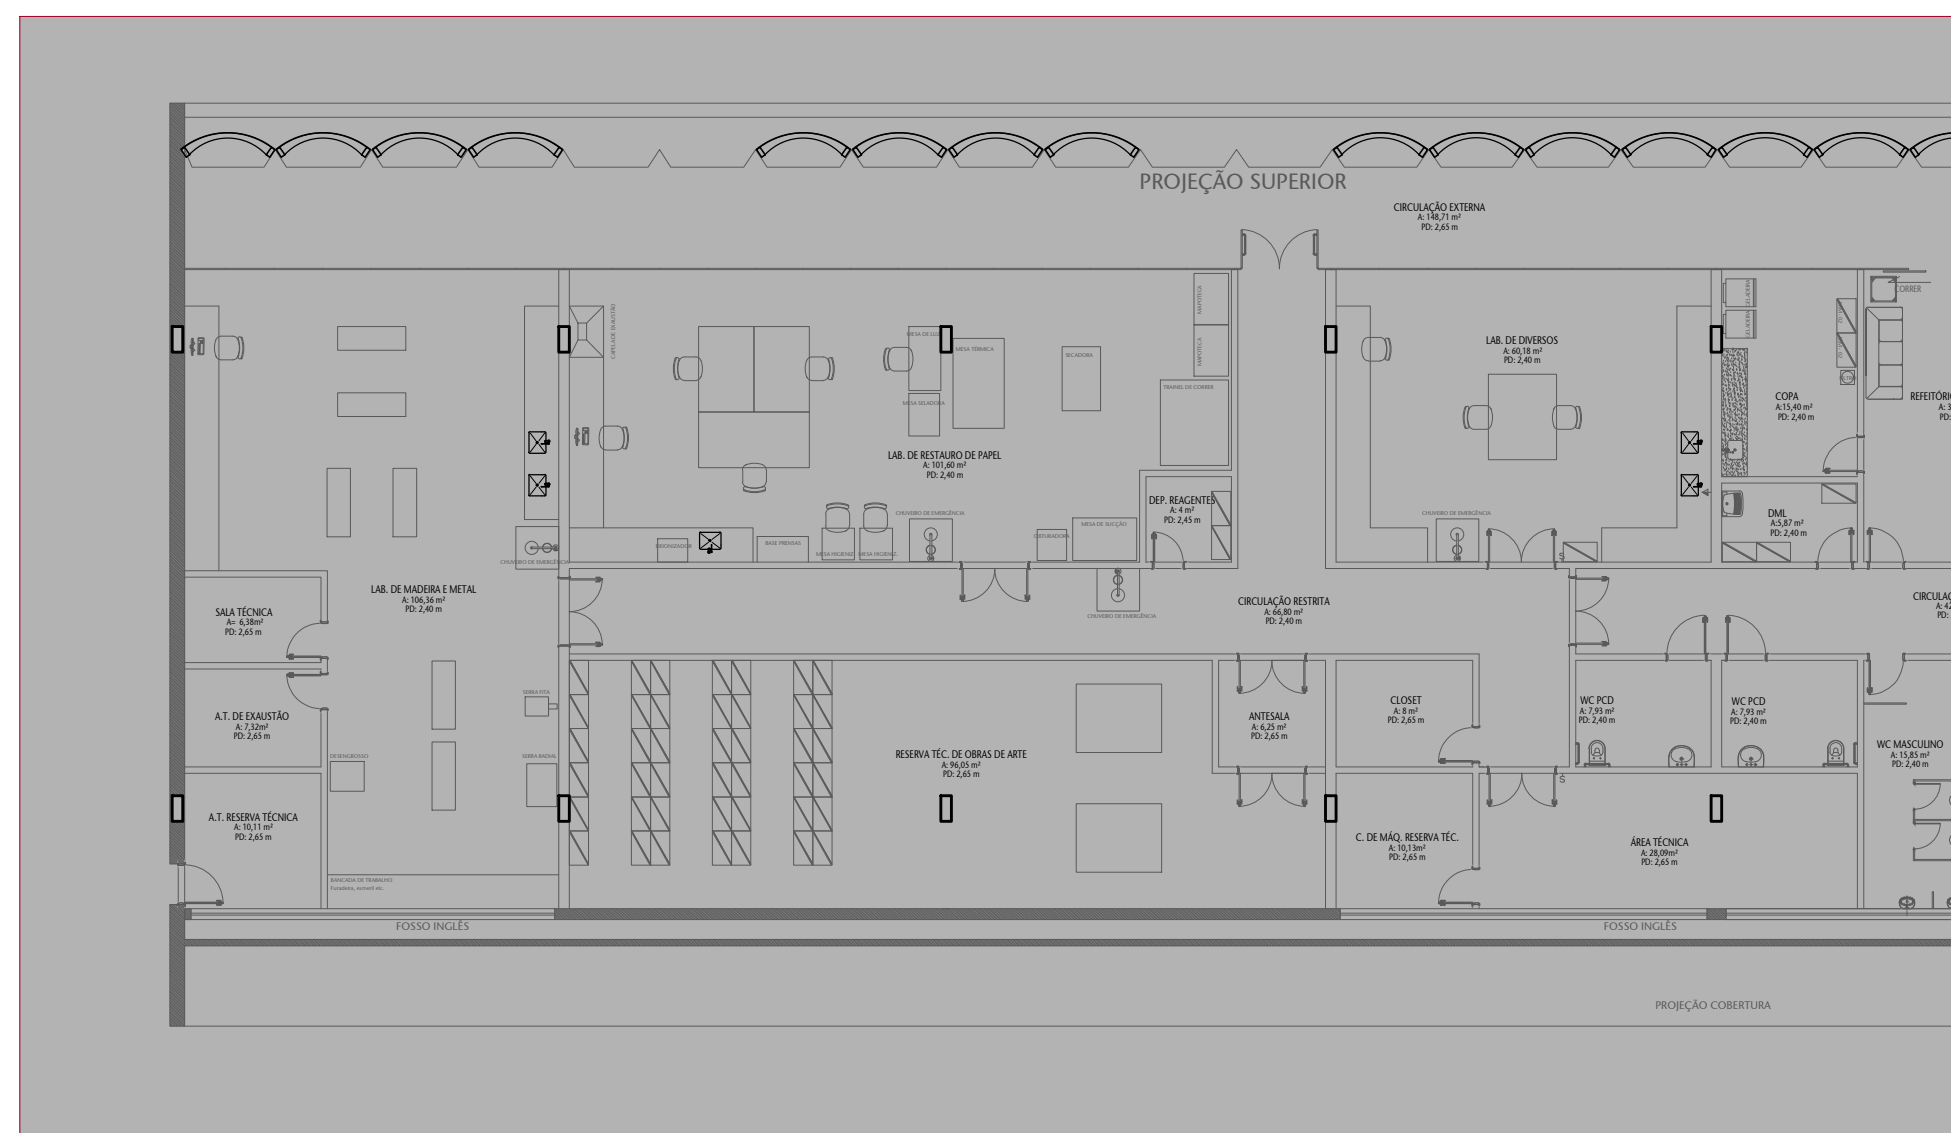


TRECHO 06

02

PLANTA BAIXA SEMIENTERRADO

ESCALA SEM ESC.

CONTROLE DE EMISSÃO DE DESENHOS				DATA	REVISOR
SENADO FEDERAL SECRETARIA DE INFRAESTRUTURA COORDENAÇÃO DE PROJETOS					
REVISOR(S): SINFRA				LOCAL: L4 NORTE	ÁREA DE INTERV. M²
CODIGO	DESCRIÇÃO	DATA	PROJETO	DATA	PROJETO
00001	00001	00001	CCPU	00001	00001
ARQUITETO	DESENHADOR	DATA	TÍTULO DA PRONAL	ESCALA	1/9
ARQUITETO	DESENHADOR	DATA	PLANTA BAIXA GERAL	ESCALA	1/9

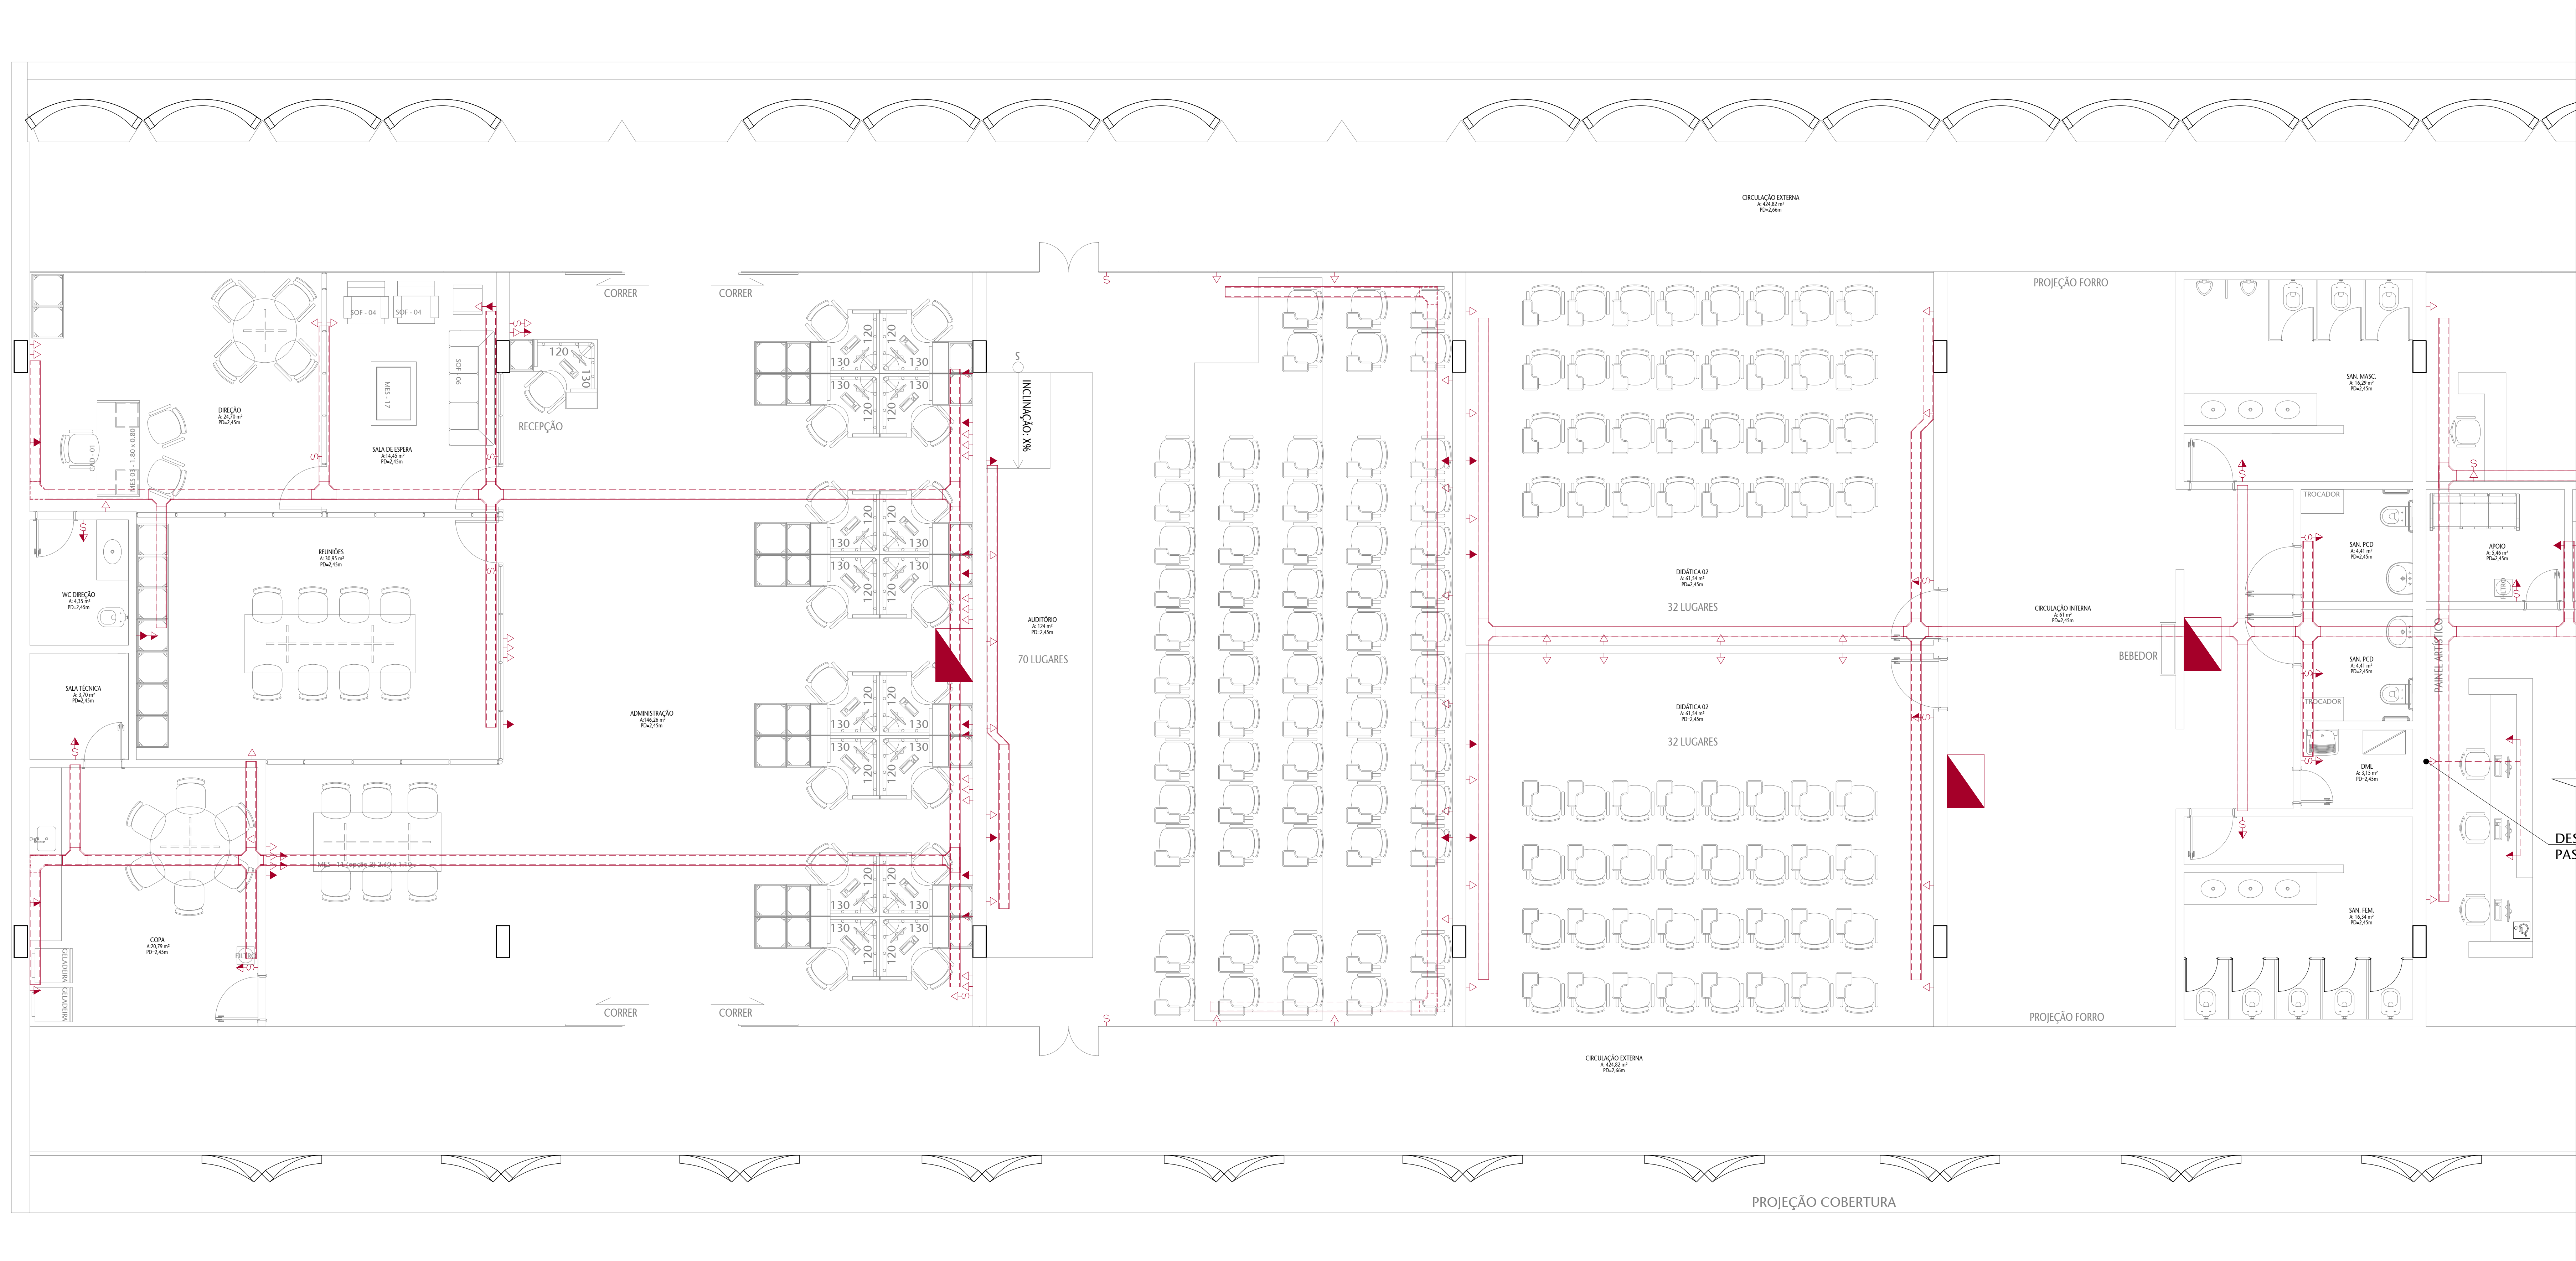

01 PLANTA BAIXA TÉRREO - ELÉTRICA - BLOCO ADM - TRECHO 01
ESCALA 1/50


LEGENDA DE INSTALAÇÕES - PISO/PAREDE									
TOMADA	DOSSIA	RODADA	INTERFLEX	INTERFLEX	INTERFLEX	INTERFLEX	INTERFLEX	INTERFLEX	INTERFLEX
BAIXA	BAIXA	BAIXA	BAIXA	BAIXA	BAIXA	BAIXA	BAIXA	BAIXA	BAIXA
1x10mm	1x10mm	1x10mm	1x10mm	1x10mm	1x10mm	1x10mm	1x10mm	1x10mm	1x10mm
1x10mm	1x10mm	1x10mm	1x10mm	1x10mm	1x10mm	1x10mm	1x10mm	1x10mm	1x10mm
1x10mm	1x10mm	1x10mm	1x10mm	1x10mm	1x10mm	1x10mm	1x10mm	1x10mm	1x10mm
1x10mm	1x10mm	1x10mm	1x10mm	1x10mm	1x10mm	1x10mm	1x10mm	1x10mm	1x10mm
1x10mm	1x10mm	1x10mm	1x10mm	1x10mm	1x10mm	1x10mm	1x10mm	1x10mm	1x10mm
1x10mm	1x10mm	1x10mm	1x10mm	1x10mm	1x10mm	1x10mm	1x10mm	1x10mm	1x10mm
1x10mm	1x10mm	1x10mm	1x10mm	1x10mm	1x10mm	1x10mm	1x10mm	1x10mm	1x10mm

LEGENDA DE CORES E LINHAS	
	A CONSTRUIR
	BASE ARQUITETÔNICA
	ELETROCALHA 200x100 mm

NOTAS

1 - A DESCIDA DA ELETROCALHA PARA AS TOMADAS SERÁ FEITO POR ELETRODUTOS EMBUTIDOS NA ALVENARIA DE 3/4". SALVO QUANDO INDICADO DIFERENTE NA PRANCHA.

CONTROLE DE EMISSÃO DE DESENHOS				DATA	REVISOR
SENADO FEDERAL SECRETARIA DE INFRAESTRUTURA COORDENAÇÃO DE PROJETOS					
REVISÃO: SINRA				LOCAL: L4 NORTE	ÁREA DE INTERV: 40
ELABORADO: CCPU	DESENHADO: CCPU	PROJETO: CCPU	REVISÃO: CCPU	DATA: 07/07/2023	DATA: 07/07/2023
ARQUITETO: LUCAS PARANHANA	DESENHADOR: LUCAS PARANHANA	TÍTULO DA PRANCHA: PLANTA BAIXA ELÉTRICA - TÉRREO BLOCO ADM	ESCALA: 1/50	DATA: 07/07/2023	DATA: 07/07/2023

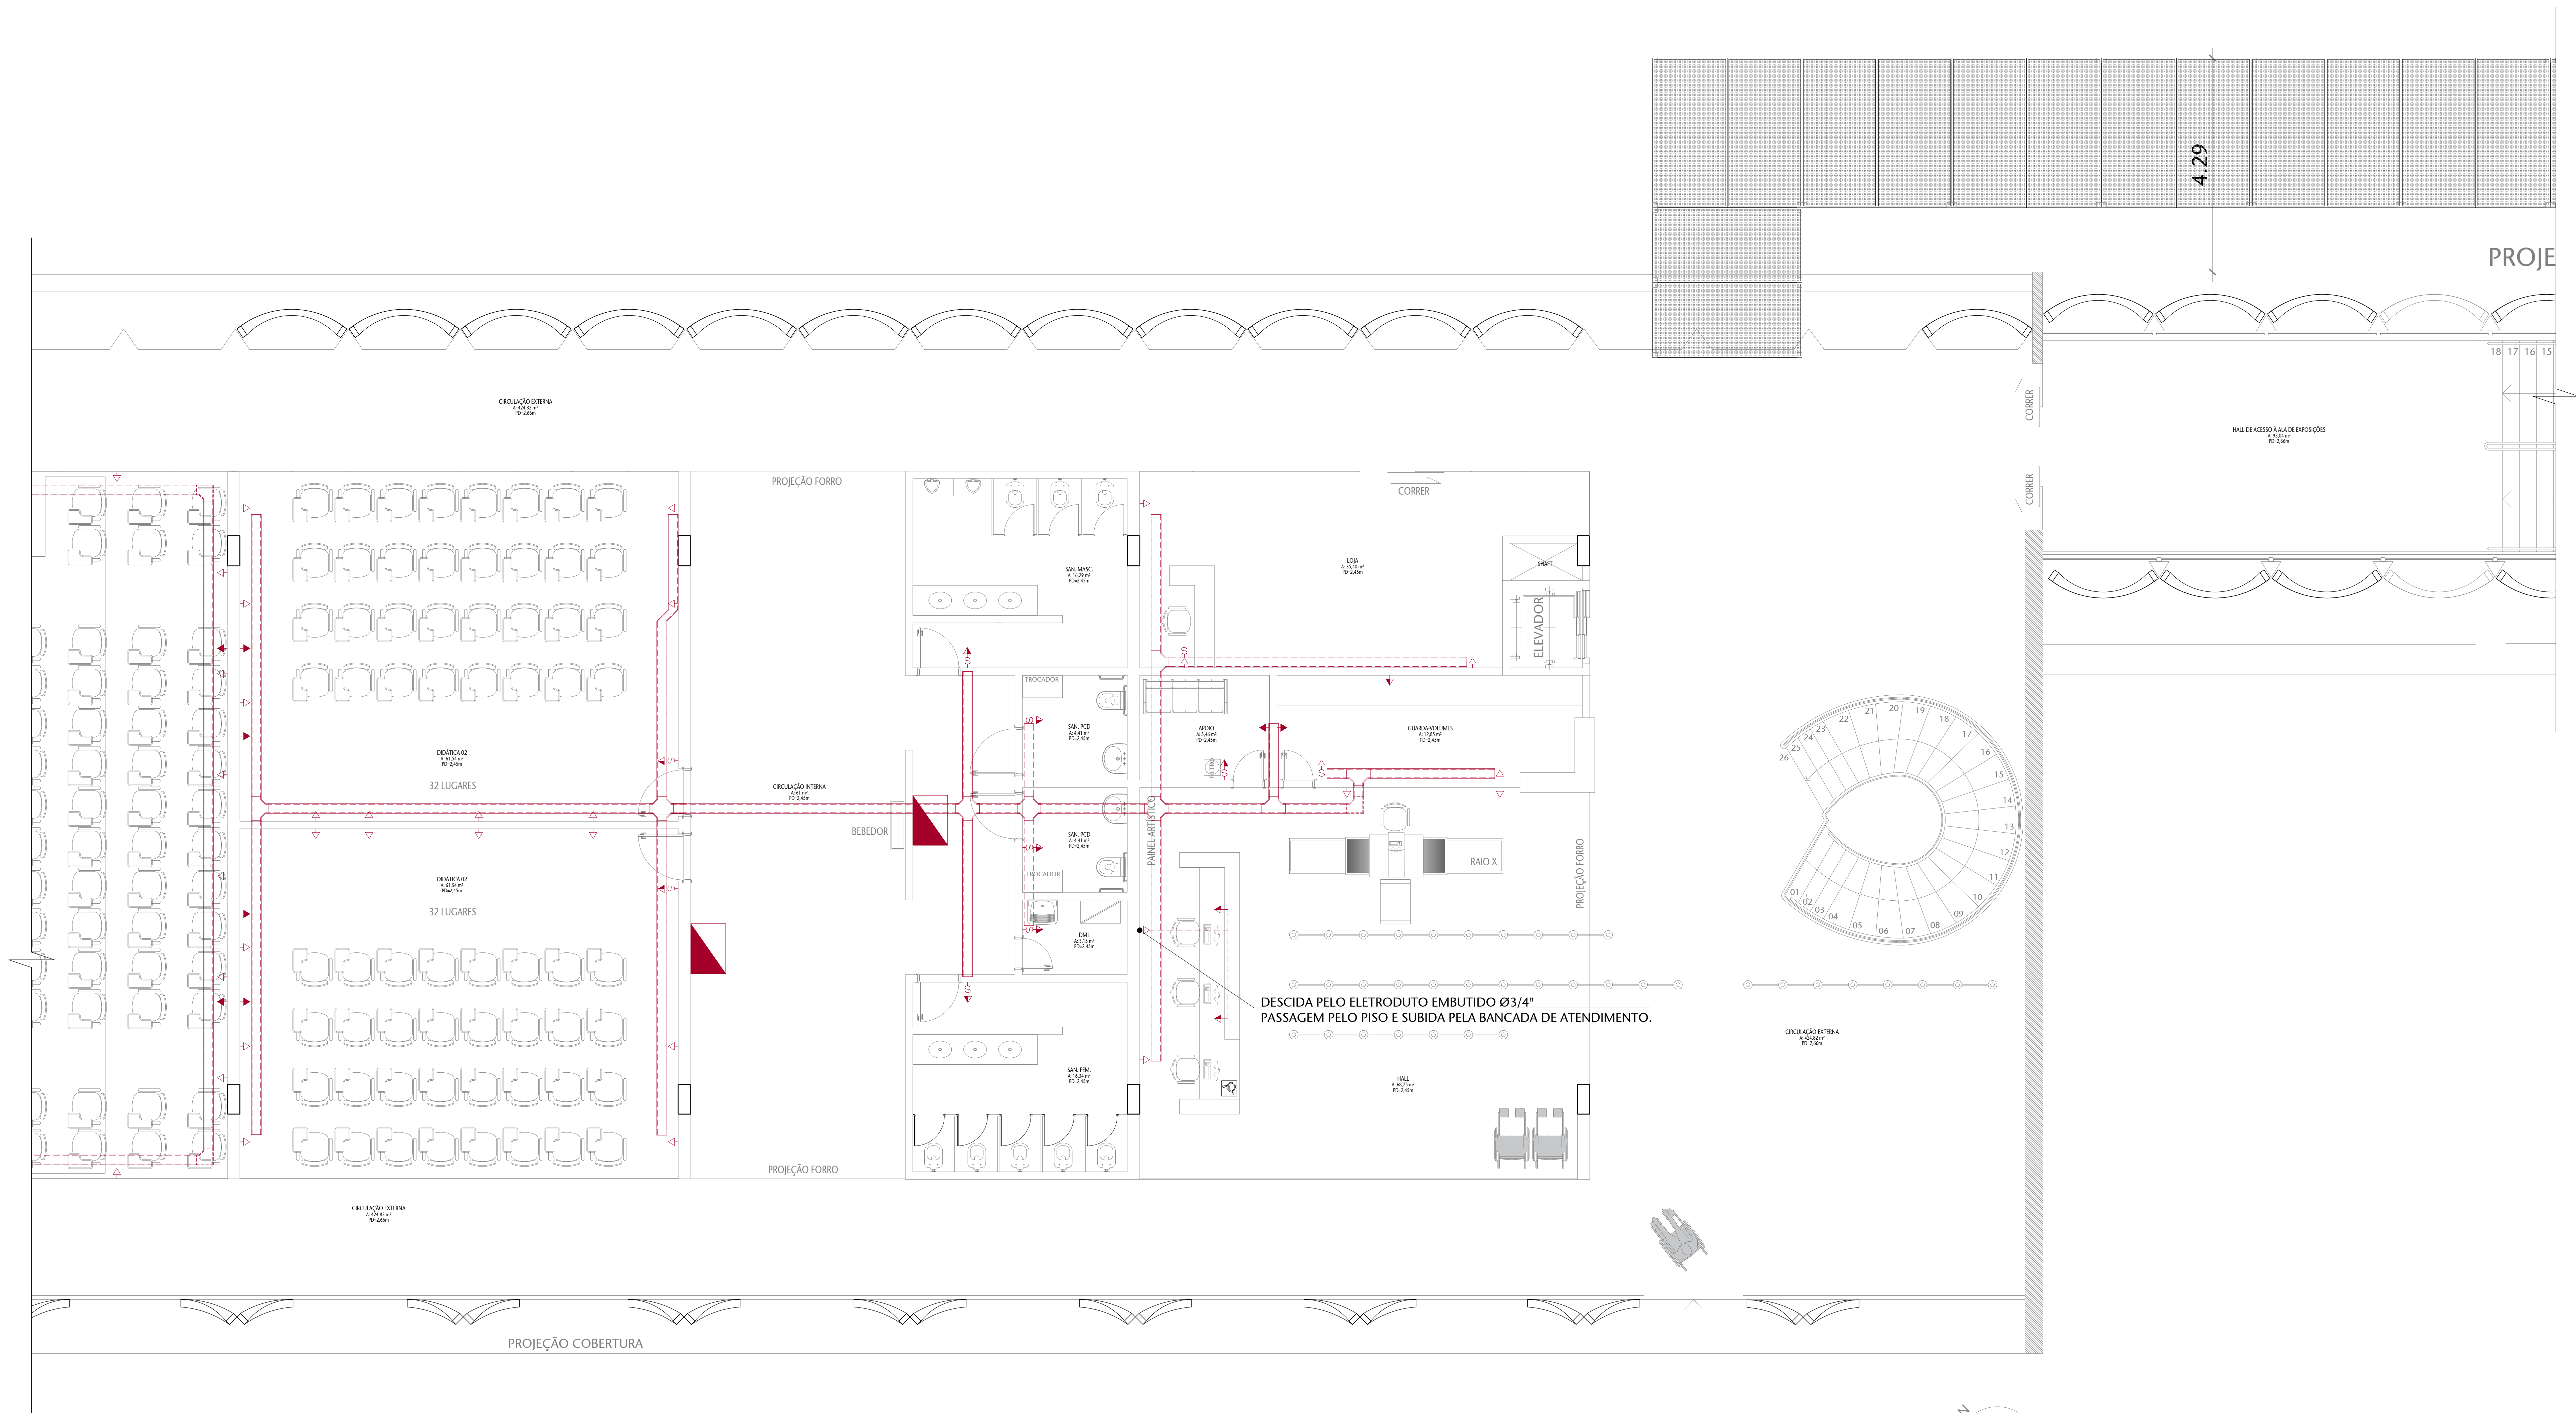

01 PLANTA BAIXA TÉRREO - ELÉTRICA - BLOCO ADM - TRECHO 02
ESCALA 1/50


LEGENDA DE INSTALAÇÕES - PISO/PAREDE									
TOMADA	CHUVA	CHUVA	CHUVA	CHUVA	CHUVA	CHUVA	CHUVA	CHUVA	CHUVA
10-100V	10-100V	10-100V	10-100V	10-100V	10-100V	10-100V	10-100V	10-100V	10-100V
10-100V	10-100V	10-100V	10-100V	10-100V	10-100V	10-100V	10-100V	10-100V	10-100V
10-100V	10-100V	10-100V	10-100V	10-100V	10-100V	10-100V	10-100V	10-100V	10-100V
10-100V	10-100V	10-100V	10-100V	10-100V	10-100V	10-100V	10-100V	10-100V	10-100V
10-100V	10-100V	10-100V	10-100V	10-100V	10-100V	10-100V	10-100V	10-100V	10-100V
10-100V	10-100V	10-100V	10-100V	10-100V	10-100V	10-100V	10-100V	10-100V	10-100V
10-100V	10-100V	10-100V	10-100V	10-100V	10-100V	10-100V	10-100V	10-100V	10-100V
10-100V	10-100V	10-100V	10-100V	10-100V	10-100V	10-100V	10-100V	10-100V	10-100V

LEGENDA DE CORES E LINHAS	
	A CONSTRUIR
	BASE ARQUITETÔNICA
	ELETROCALHA 200x100 mm

NOTAS

1 - A DESCIDA DA ELETROCALHA PARA AS TOMADAS SERÁ FEITO POR ELETRODUTOS EMBUTIDOS NA ALVENARIA DE 3/4". SALVO QUANDO INDICADO DIFERENTE NA PRANCHA.

CONTROLE DE EMISSÃO DE DESENHOS				DATA	REVISOR
SENADO FEDERAL SECRETARIA DE INFRAESTRUTURA COORDENAÇÃO DE PROJETOS					
REVISOR		LOCAL		ÁREA DE INTER.	
SINRA		L4 NORTE		M	
COOR.	DESENH.	DATA	PROJETO	REVISOR	REVISOR
LIANO O.	DESENH.	DATA	CCPU	REVISOR	REVISOR
ARQUITETO	DESENH.	DATA	TÍTULO DA PRANCHA	ESCALA	3/9
ARQUITETO	DESENH.	DATA	PLANTA BAIXA ELÉTRICA - TÉRREO BLOCO ADM	ESCALA	1:50

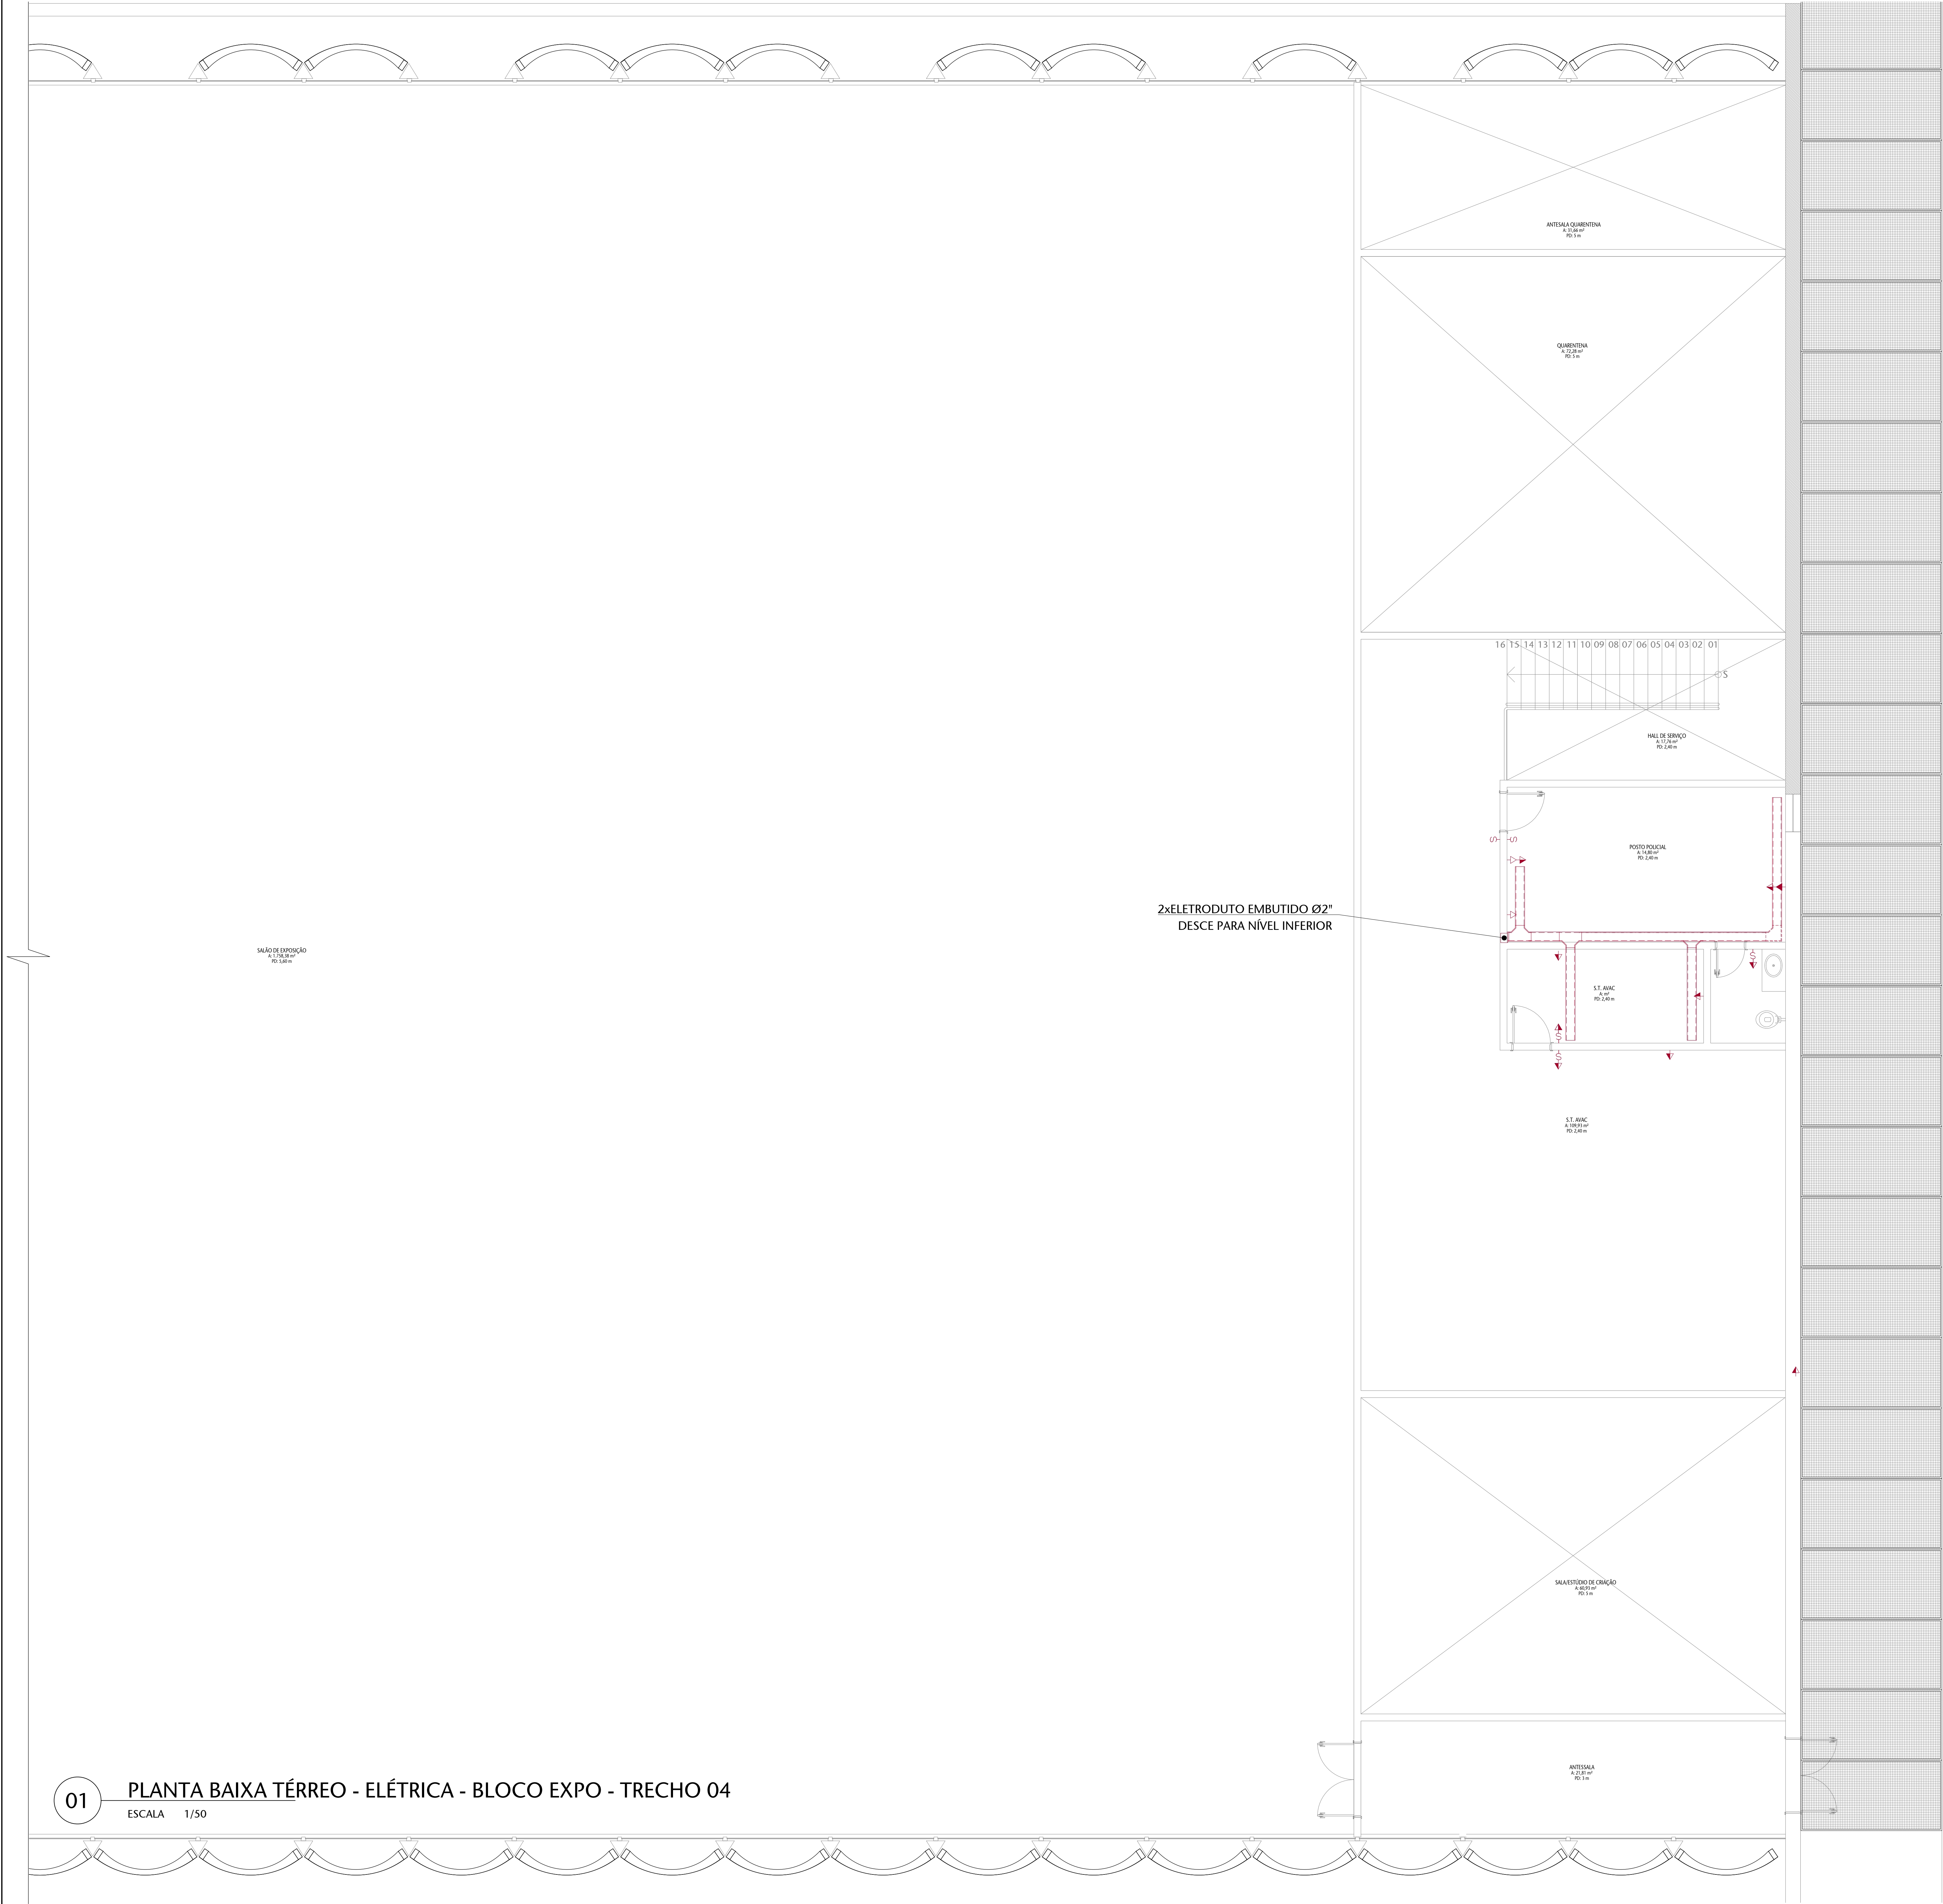


01 PLANTA BAIXA TÉRREO - ELÉTRICA - BLOCO EXPO - TRECHO 04
ESCALA 1/50

LEGENDA DE INSTALAÇÕES - PISO/PAREDE											
TIPO	SÍMBOLO	TOMADA	SÍMBOLO	SÍMBOLO	SÍMBOLO	SÍMBOLO	SÍMBOLO	SÍMBOLO	SÍMBOLO	SÍMBOLO	SÍMBOLO
ELÉTRICA	✓	✓	✓	✓	✓	✓	✓	✓	✓	✓	✓
	✓	✓	✓	✓	✓	✓	✓	✓	✓	✓	✓
LÓGICA	✓	✓	✓	✓	✓	✓	✓	✓	✓	✓	✓
	✓	✓	✓	✓	✓	✓	✓	✓	✓	✓	✓

LEGENDA DE CORES E LINHAS	
■	A CONSTRUIR
■	BASE ARQUITETÔNICA
---	ELETROCALHA 200x100 mm

NOTAS	
1 - A DESCIDA DA ELETROCALHA PARA AS TOMADAS SERÁ FEITO POR ELETRODUTOS EMBUTIDOS NA ALVENARIA DE 3/4". SALVO QUANDO INDICADO DIFERENTE NA PRANCHA.	


CONTROLE DE EMISSÃO DE DESENHOS				DATA	REVISOR
SENADO FEDERAL SECRETARIA DE INFRAESTRUTURA COORDENAÇÃO DE PROJETOS					
SINRA				L4 NORTE	ÁREA DE INTER.
ELABORADO	DESENHADO	REVISADO	PROJETO	DATA	REVISOR
CCPU	CCPU	CCPU	CCPU	CCPU	CCPU
ARQUITETO	DESENHADOR	REVISOR	TÍTULO DA PRANCHA	ESCALA	5/9
ARQUITETO	DESENHADOR	REVISOR	PLANTA BAIXA ELÉTRICA - TÉRREO BLOCO EXPOSIÇÃO	1:50	

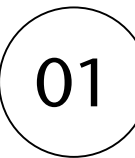

ESCALA 1/50

LEGENDA DE CORES E LINHAS	
	A CONSTRUIR
	BASE ARQUITETÔNICA
	ELETROCALHA 200x100 mm

Nº			CONTROLE DE EMISSÃO DE DESINHOS			DATA		REVISOR	
SENADO FEDERAL SECRETARIA DE INFRAESTRUTURA COORDENAÇÃO DE PROJETOS									
									
INTERESSADO:						LOCAL		ENDEICAMENTO EXTENDIDO	
SINFRA						L4 NORTE		ÁREA DE INTER.	
CÓDIGO		GESTOR ASSIST.		DATA		CÓDIGO		Nº FRANCHISA	
00001		JANUARI		10/01/2021		CCPU		FASE	
00001		JANUARI		10/01/2021		CCPU		FASE	
ARQUITETO		DESENHADO		DATA		TÍTULO DA FRANCHISA		SINAL	
VANESSA B.		LUCAS PARANHOS		10/01/2021		PLANTA BAIXA - ELÉTRICA - SEMIEN. BLOCO ADM		1300	
									6/9

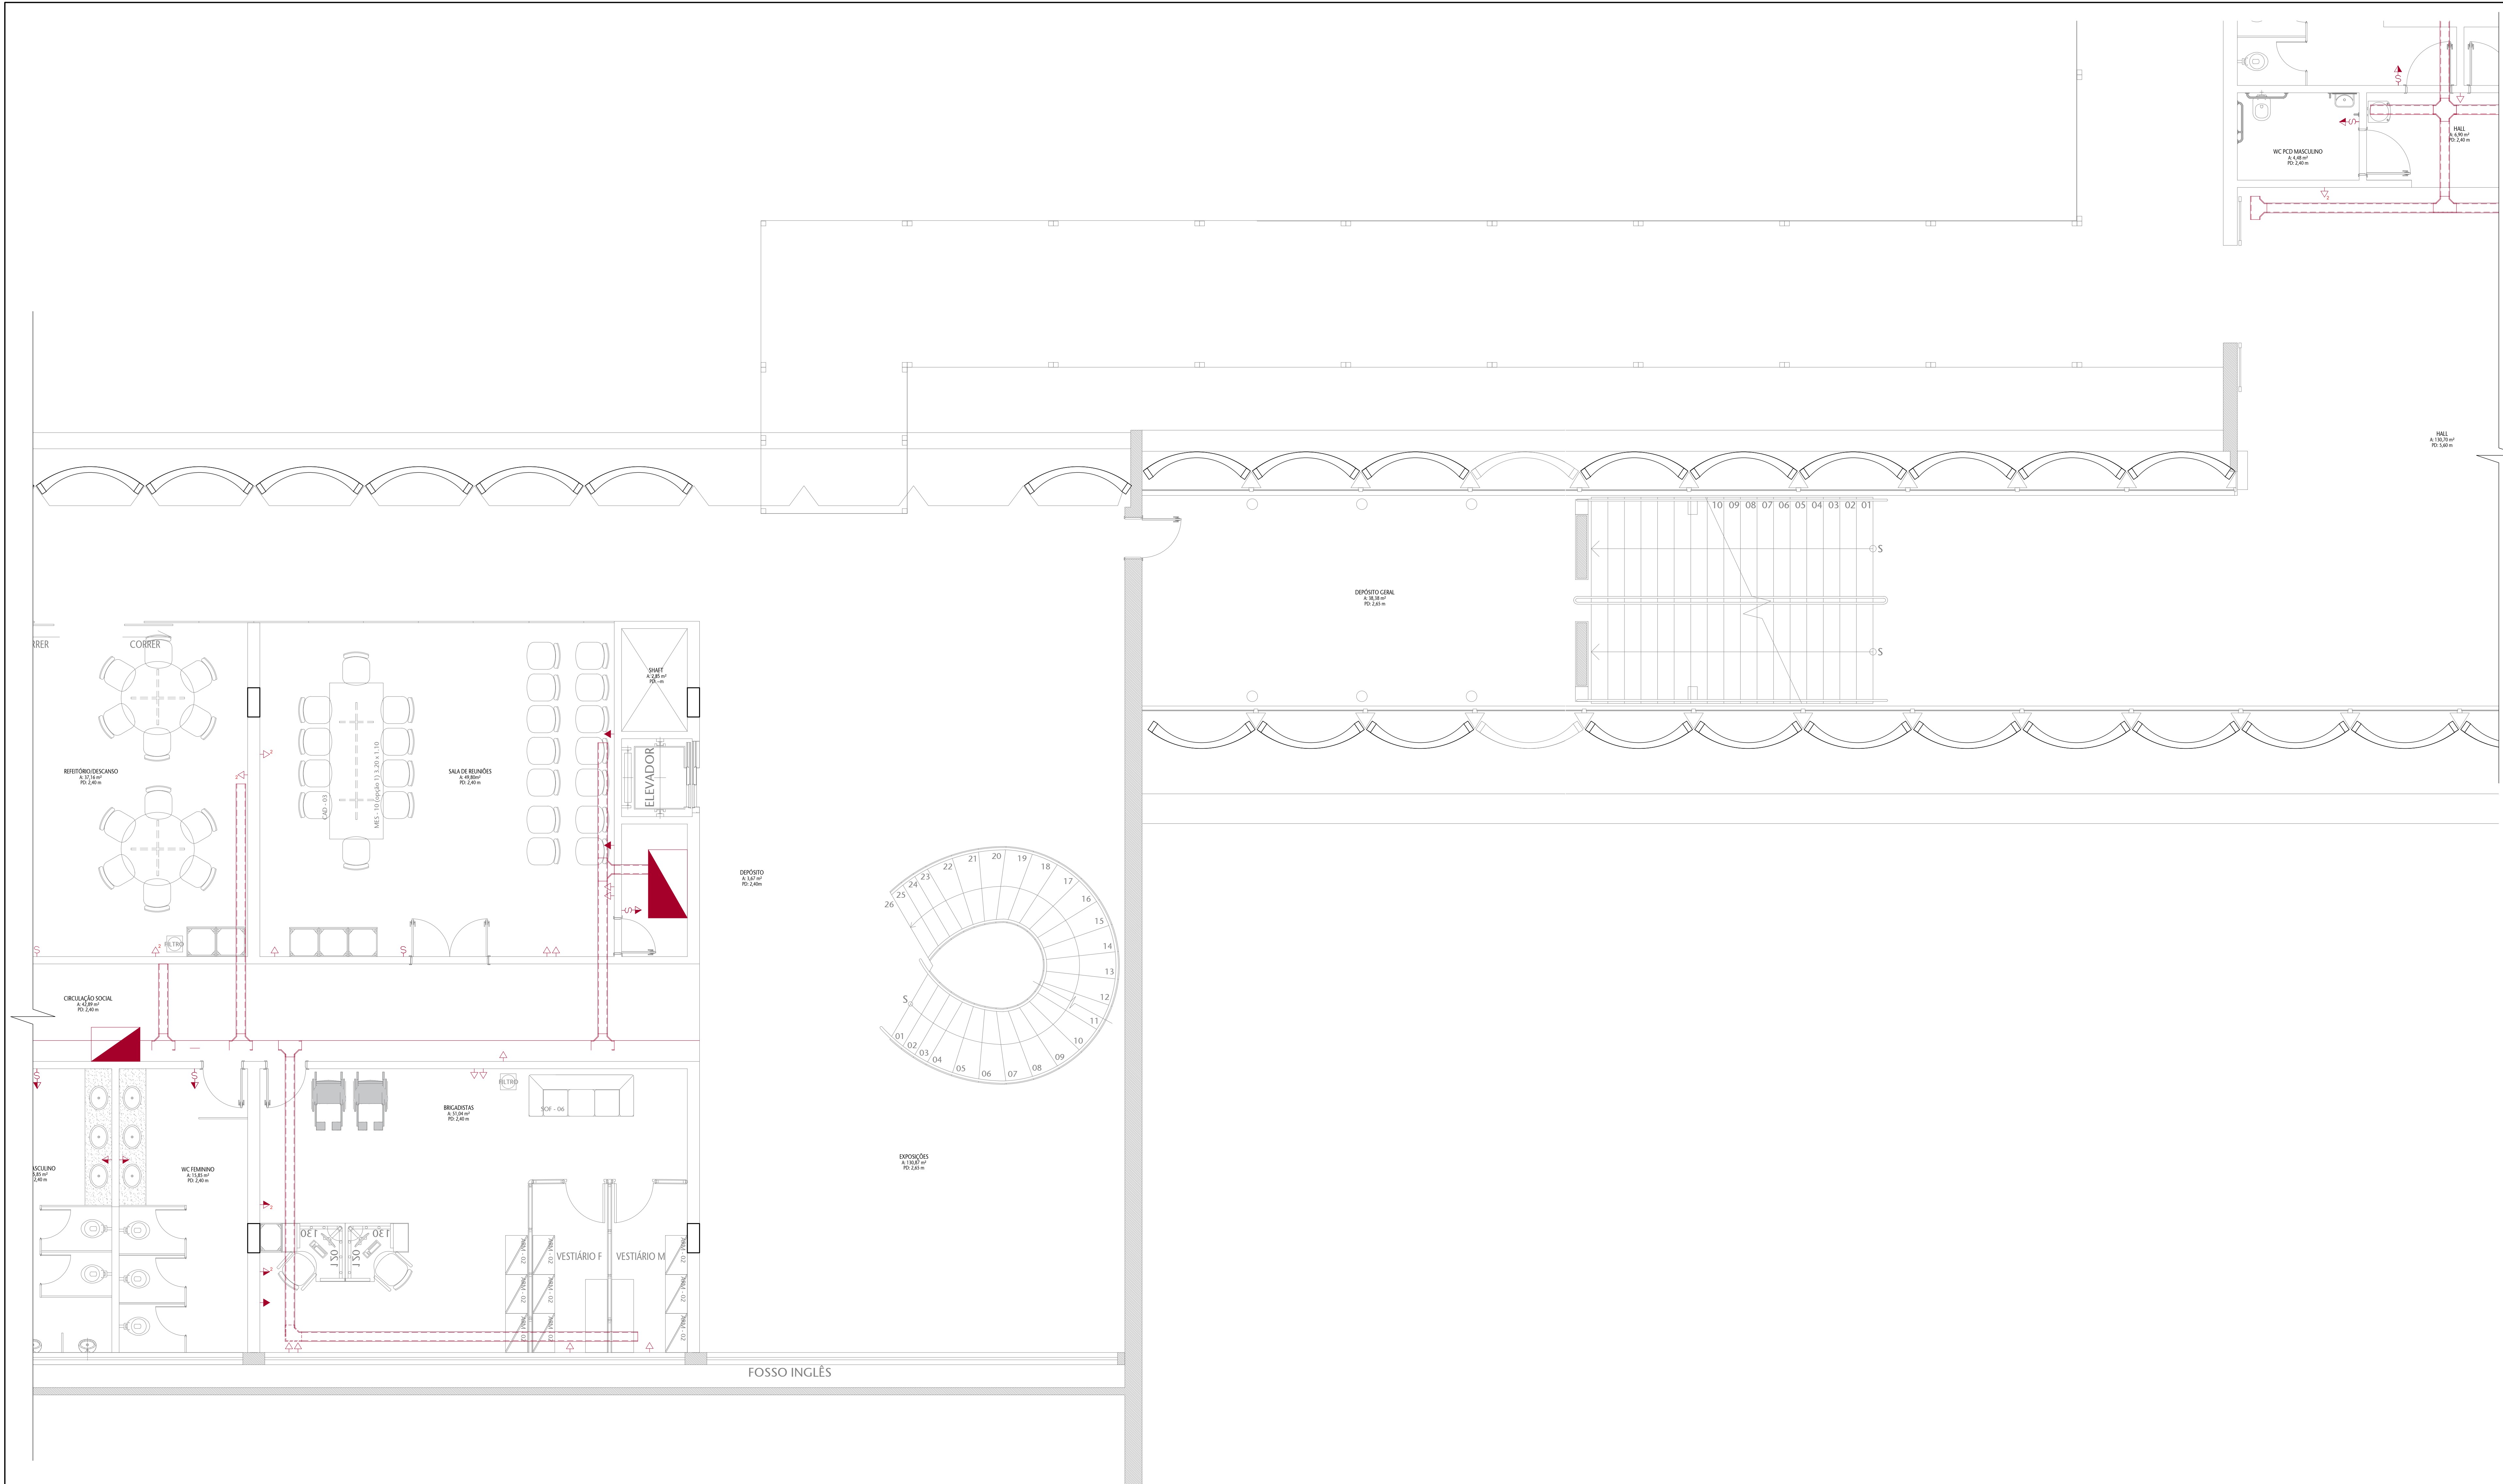


01 PLANTA BAIXA SEMIENTERRADO - REDE - BLOCO ADM - TRECHO 06

	TERMINAL SÉRIA	TERMINAL MÉDIA	TERMINAL ALTA	INTERFLEX MÁQUET	INTERFLEX 2.000 LIT	INTERFLEX 3.000 LIT	INTERFLEX THERMOFLEX	INTERFLEX PERFORM	TERMINAL PISO
ELETRICA	  	  	  	  	  	  	  	  	  
LOGICA	  	  	  	  	  	  	  	  	  

LEGENDA DE CORES E LINHAS	
	A CONSTRUIR
	BASE ARQUITETÔNICA
	ELETROCALHA 200x100 mm

NOTAS
1 - A DESCIDA DA ELETROCALHA PARA AS TOMADAS SERÁ FEITO POR ELETRODUTOS EMBUTIDOS NA ALVENARIA DE 3/4", SALVO QUANDO INDICADO DIFERENTE NA PRANCHA.

Nº				CONTROLE DE EMISSÃO DE DESENHOS				DATA		REVISOR	
SENADO FEDERAL SECRETARIA DE INFRAESTRUTURA COORDENAÇÃO DE PROJETOS											
INTERDISCIPLINAR				LOCAL				TÍTULO/CONTEÚDO EXTERNO		ÁREA DE INTER- DISC.	
SINFRA				L4 NORTE							
COORDENADOR		DESEMPENHADOR		TÍTULA		FUNÇÃO		Nº DE PROPOSTA			
LUIZ C.		OSMARIO B.		ARZERS		CCPU		TAC			
ARQUITETO		DESENHADOR		DATA		TÍTULO DA PRONAVIA		ESCALA			
VANESSA B.		LUCAS PARRUBIA		04/01/2023		PLANTA BAIXA - ELÉTRICA - SEMIEN. BLOCO ADM		1/30		7/9	

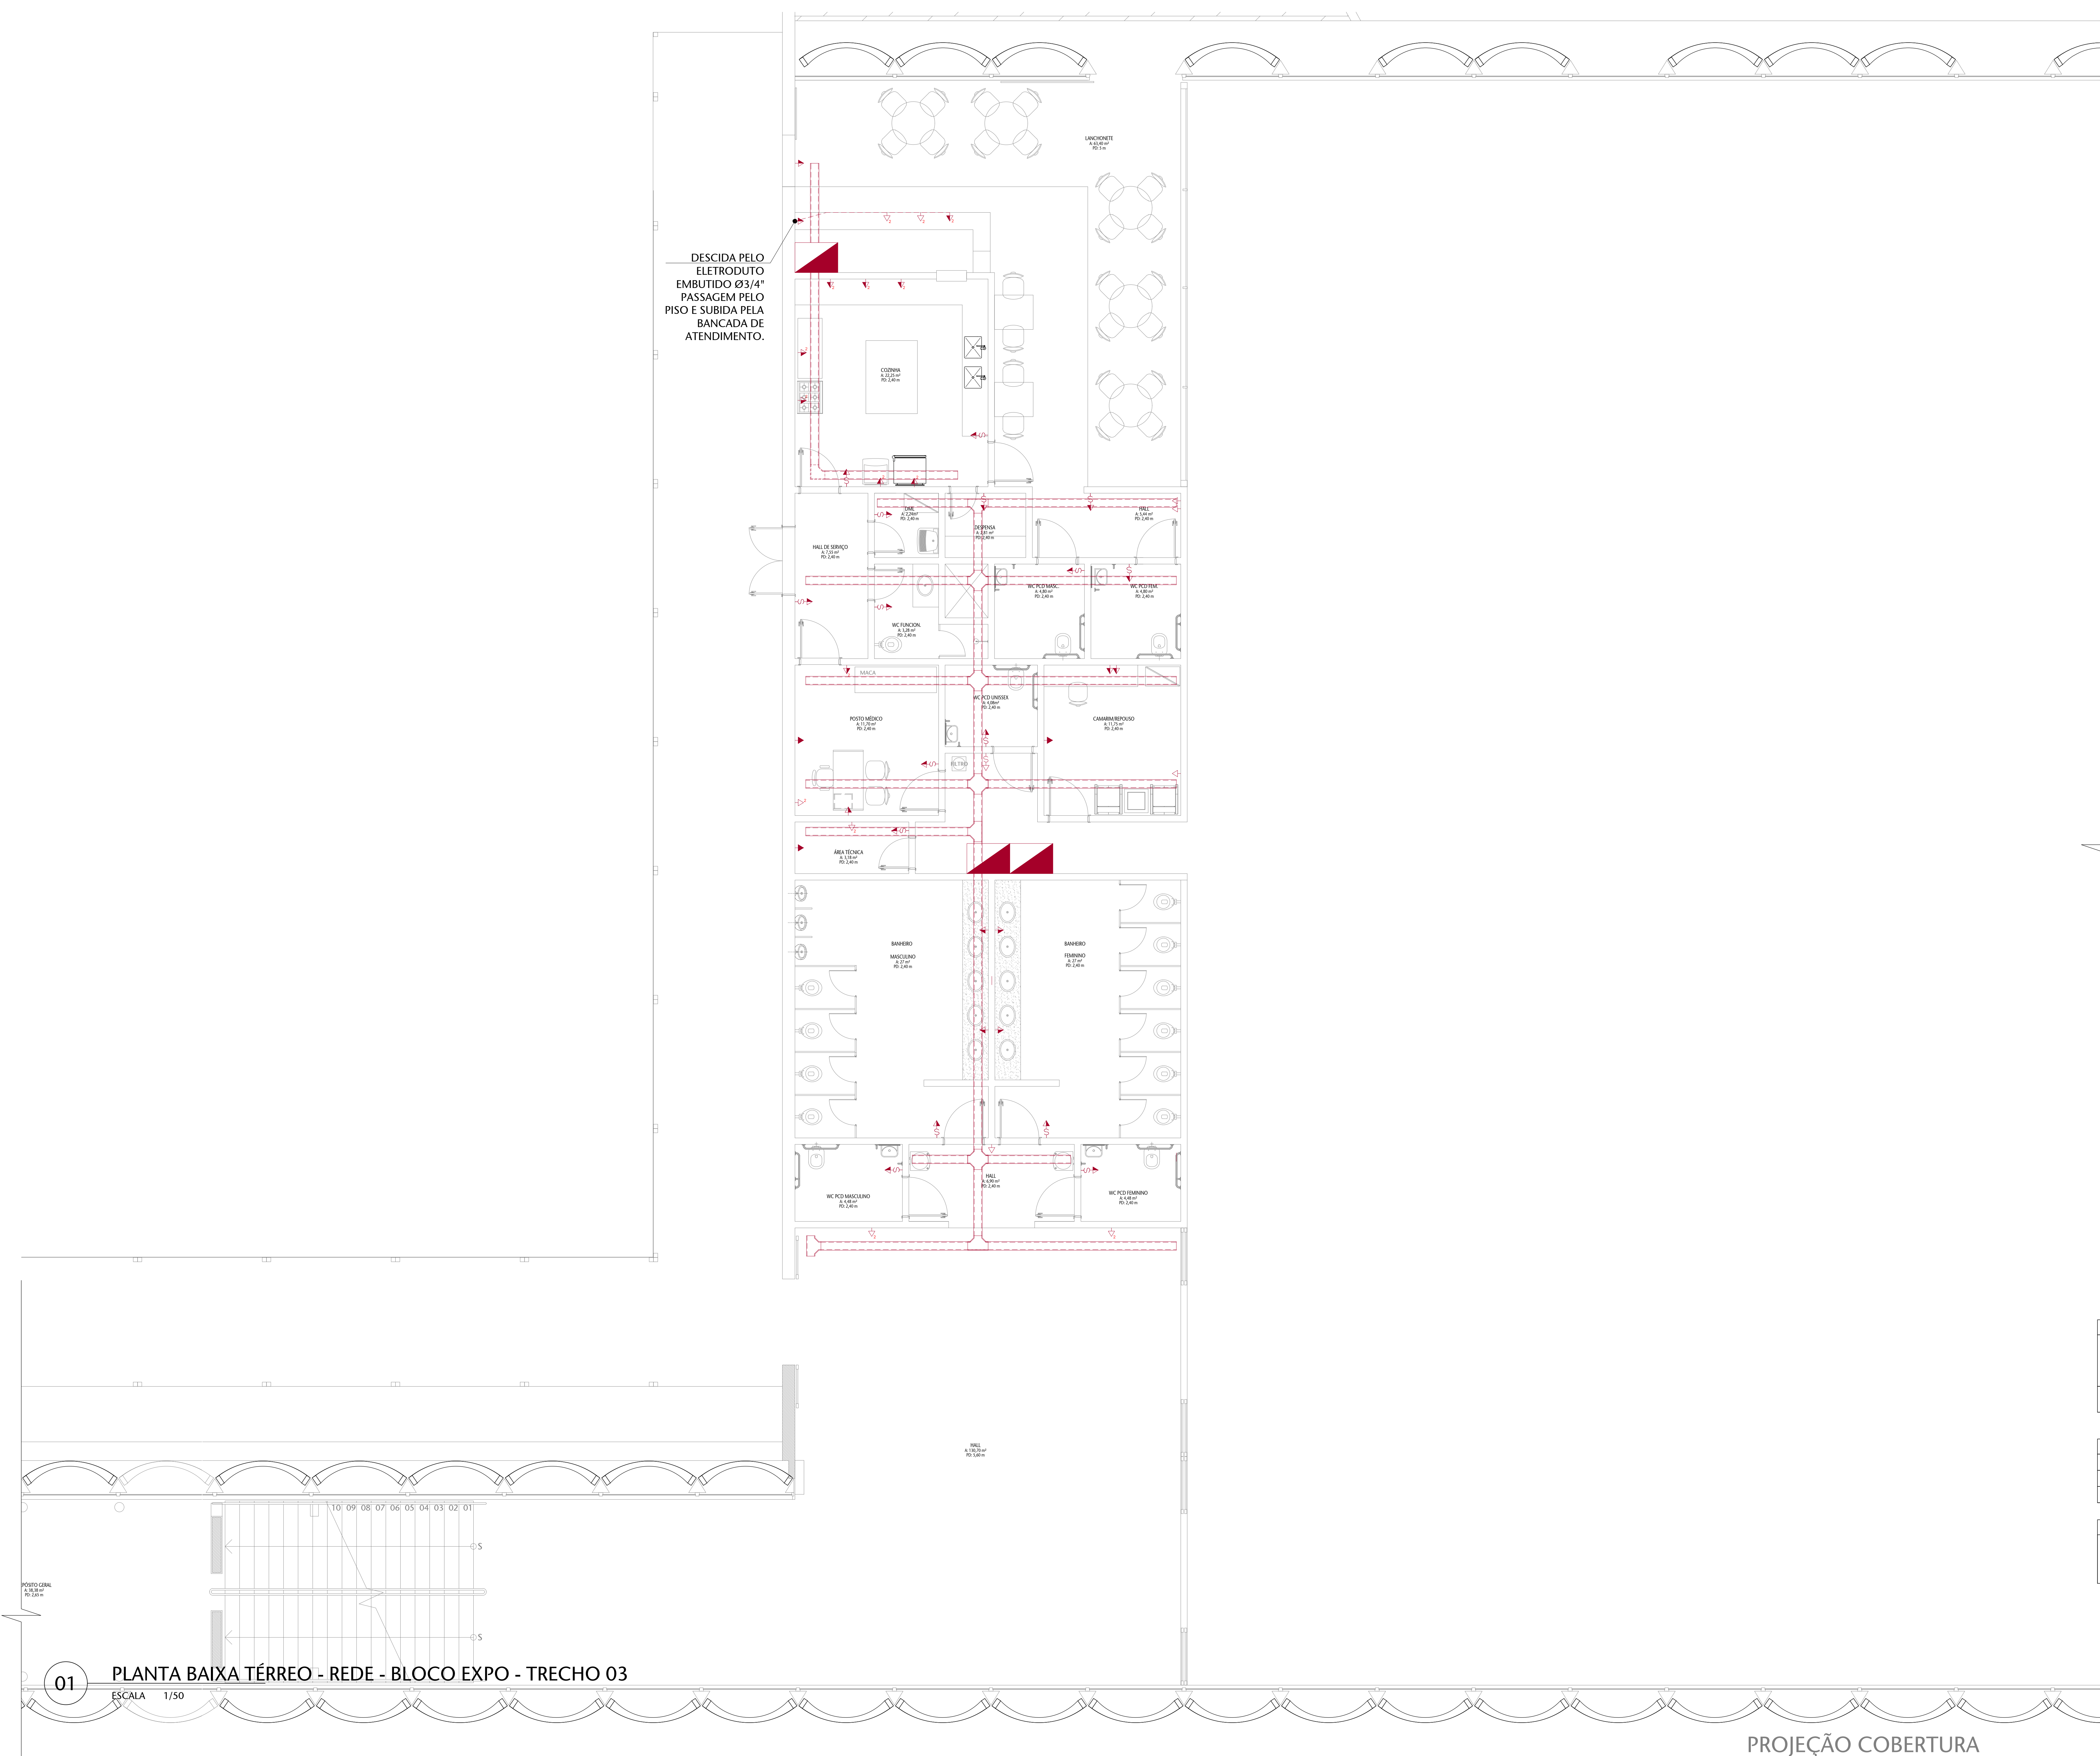

DESCIDA PELO
ELETRODUTO
EMBUITO Ø3/4"
PASSAGEM PELO
PISO E SUBIDA PELA
BANCADA DE
ATENDIMENTO.

LANCHONETE
A 1,50 m
PD 3 m

COZINHA
A 2,22 m
PD 2 m

HALL DE SERVIÇO
A 1,72 m
PD 2 m

WC FEMININO
A 1,80 m
PD 2 m

WC FEMININO
A 1,80 m
PD 2 m

HALL
A 1,50 m
PD 3 m

POSTO GERAL
A 1,50 m
PD 3 m

01

PLANTA BAIXA TÉRREO - REDE - BLOCO EXPO - TRECHO 03

ESCALA 1/50

PROJEÇÃO COBERTURA


LEGENDA DE INSTALAÇÕES - PISO/PAREDE											
TOMADA	TOQUE	TOQUE	TOQUE	TOQUE	TOQUE	TOQUE	TOQUE	TOQUE	TOQUE	TOQUE	TOQUE
10-10m	10-10m	10-10m	10-10m	10-10m	10-10m	10-10m	10-10m	10-10m	10-10m	10-10m	10-10m
10-10m	10-10m	10-10m	10-10m	10-10m	10-10m	10-10m	10-10m	10-10m	10-10m	10-10m	10-10m
LEGENDA DE CORES E LINHAS	
—	A CONSTRUIR
—	BASE ARQUITETÔNICA
---	ELETROCALHA 200x100 mm


NOTAS	
1 - A DESCIDA DA ELETROCALHA PARA AS TOMADAS SERÁ FEITO POR ELETRODUTOS EMBUTIDOS NA ALVENARIA DE 3/4". SALVO QUANDO INDICADO DIFERENTE NA PRANCHA.	

CONTROLE DE EMISSÃO DE DESENHOS				DATA	REVISOR
SENADO FEDERAL SECRETARIA DE INFRAESTRUTURA COORDENAÇÃO DE PROJETOS					
L4 NORTE					
CCPU					
PLANTA BAIXA - ELÉTRICA - SEMEN. BLOCO EXPO					
8/9					


TRECHO 01

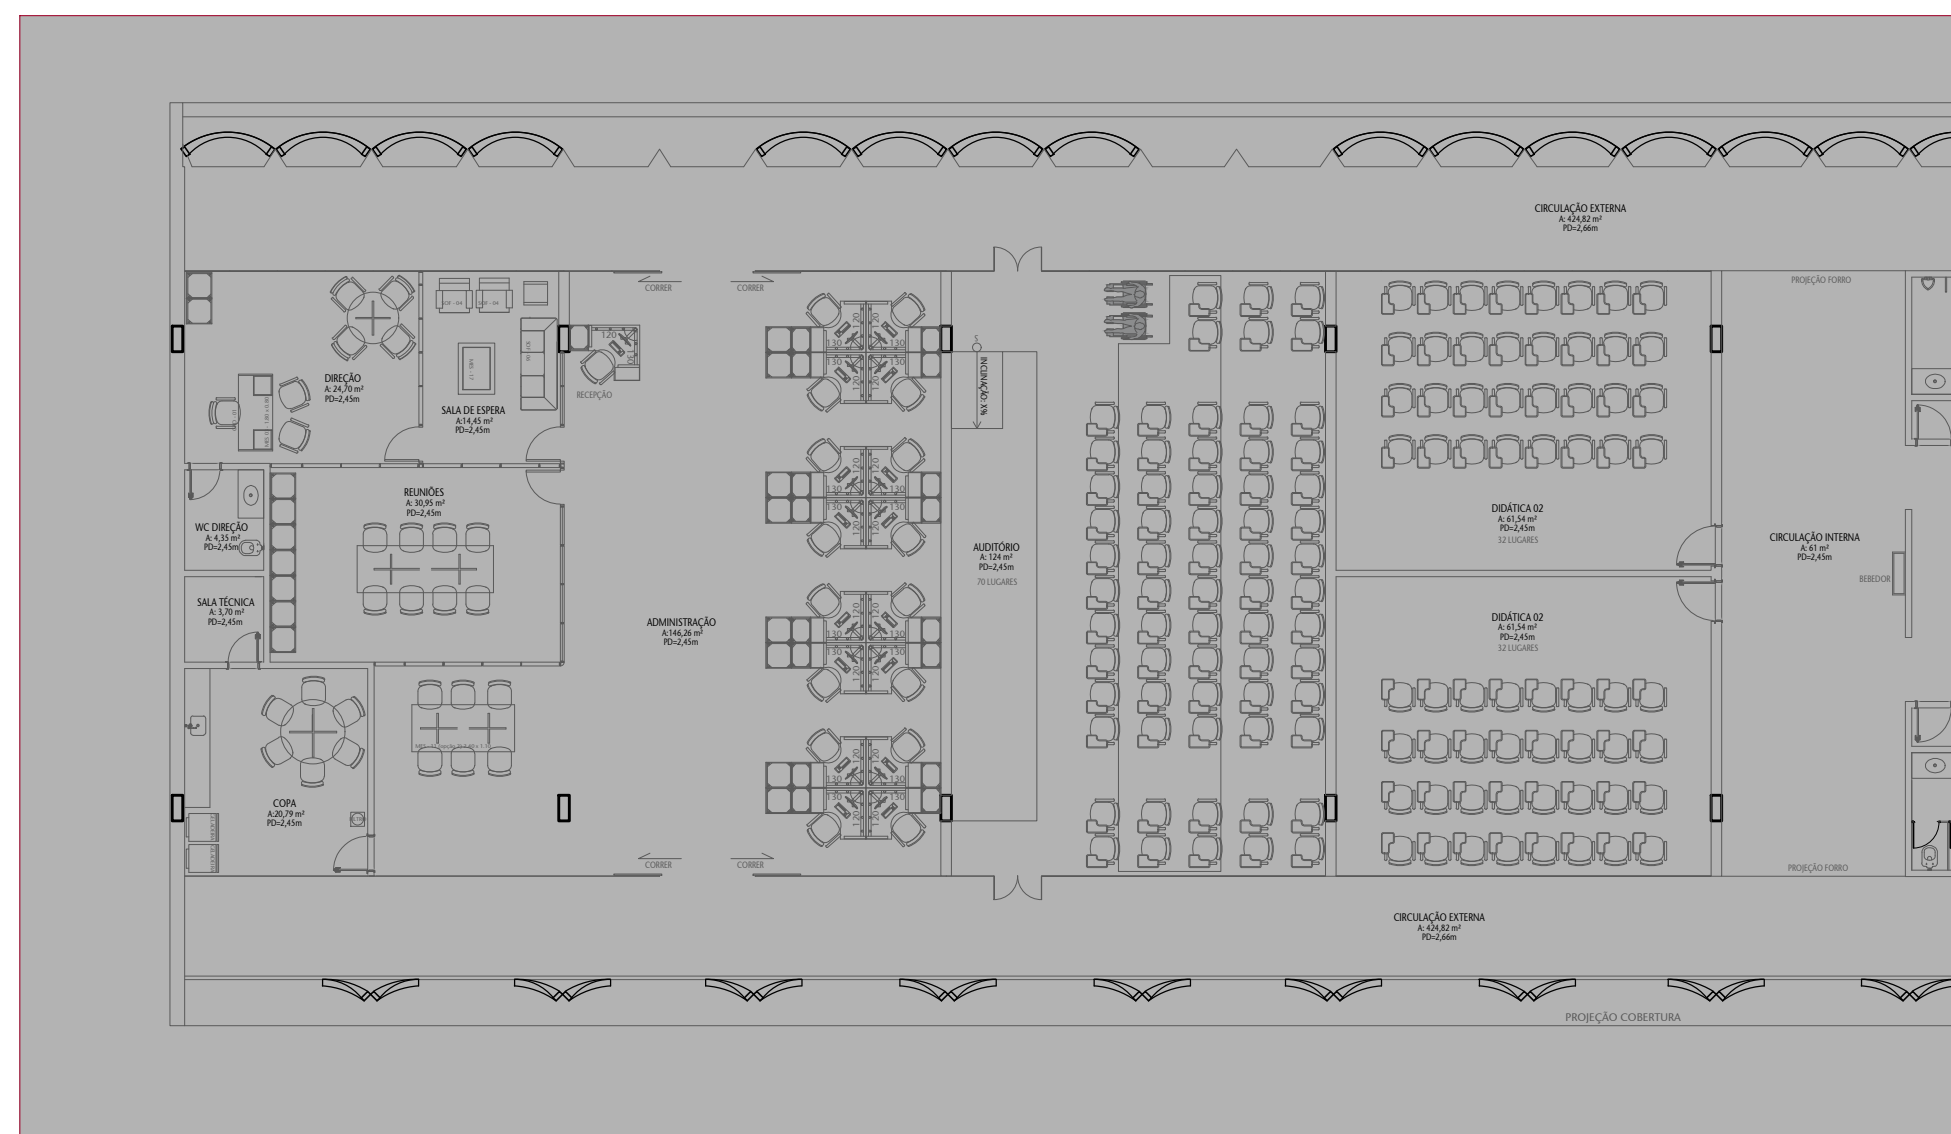

TRECHO 02

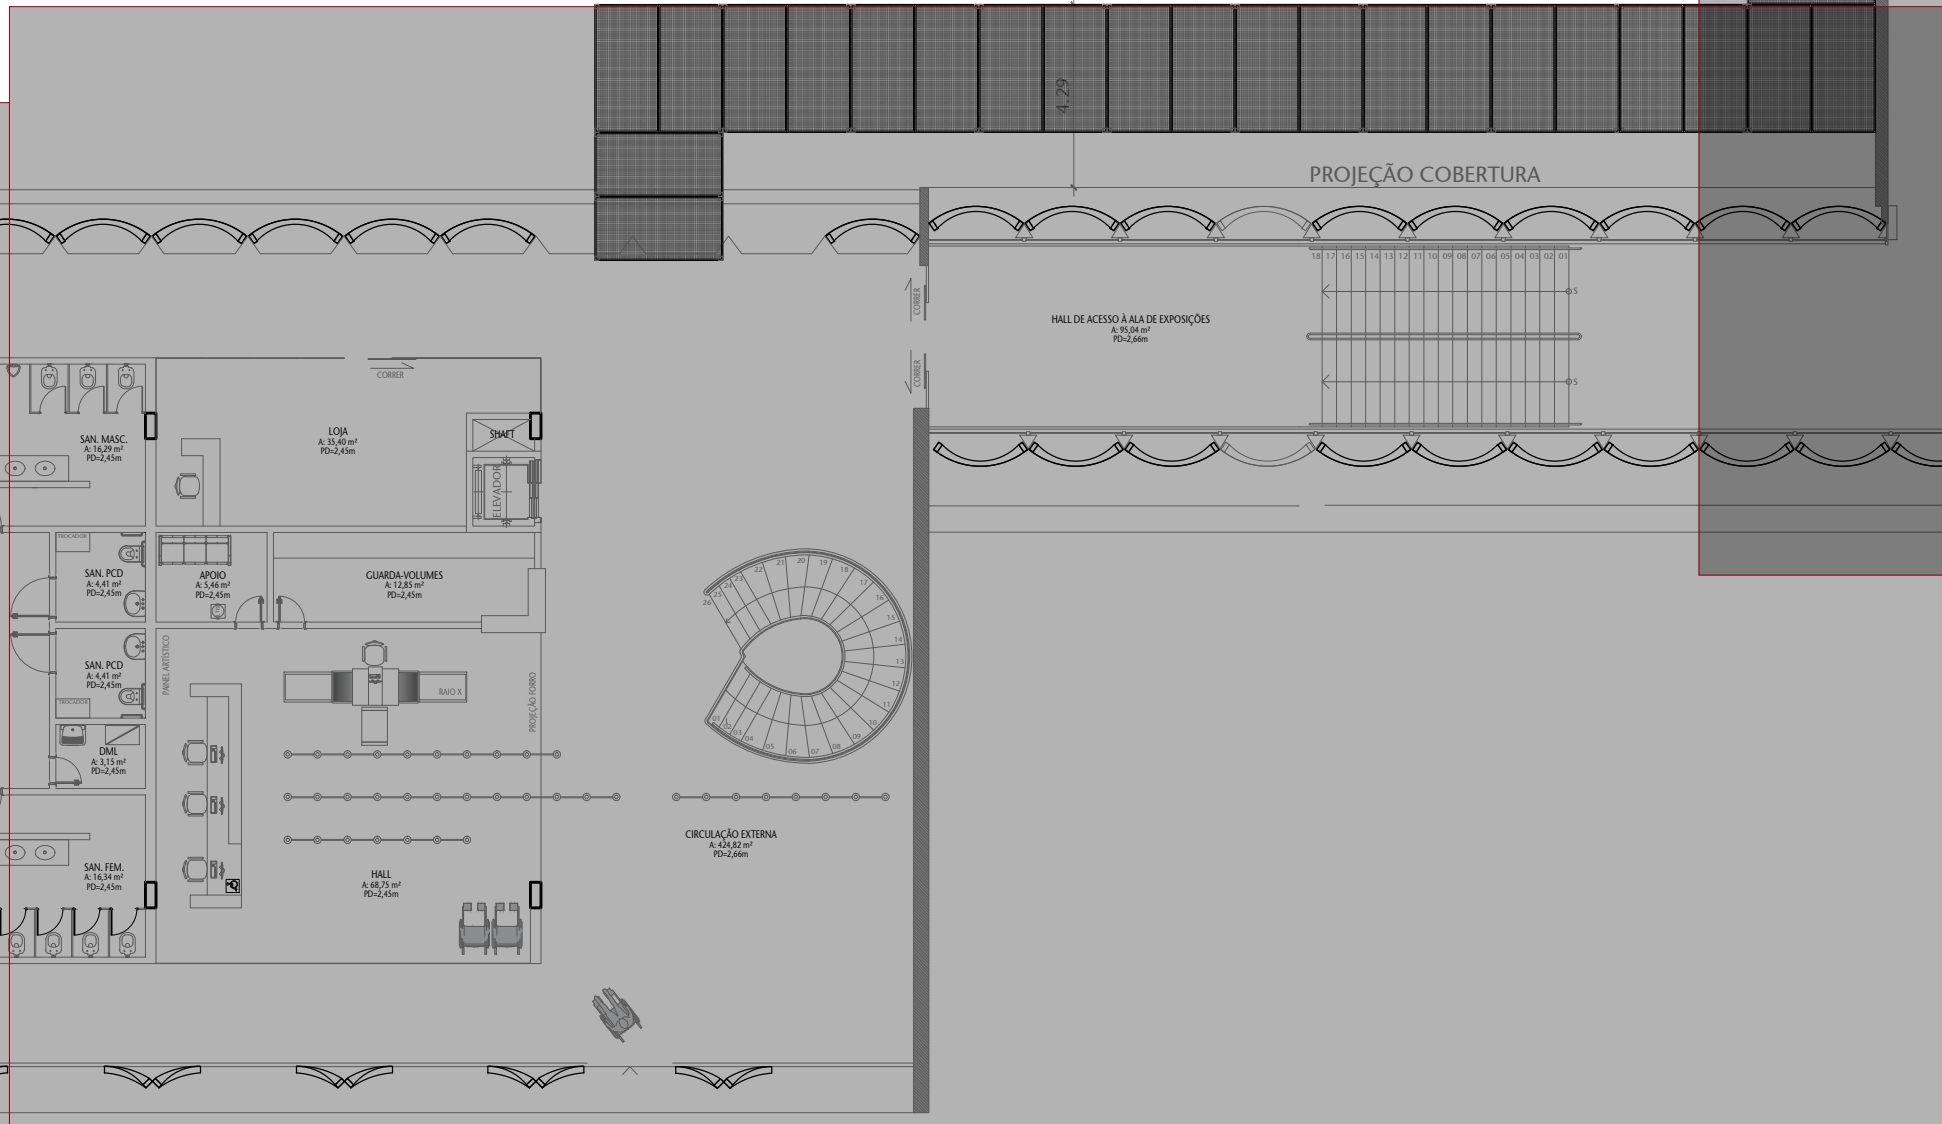

TRECHO 03

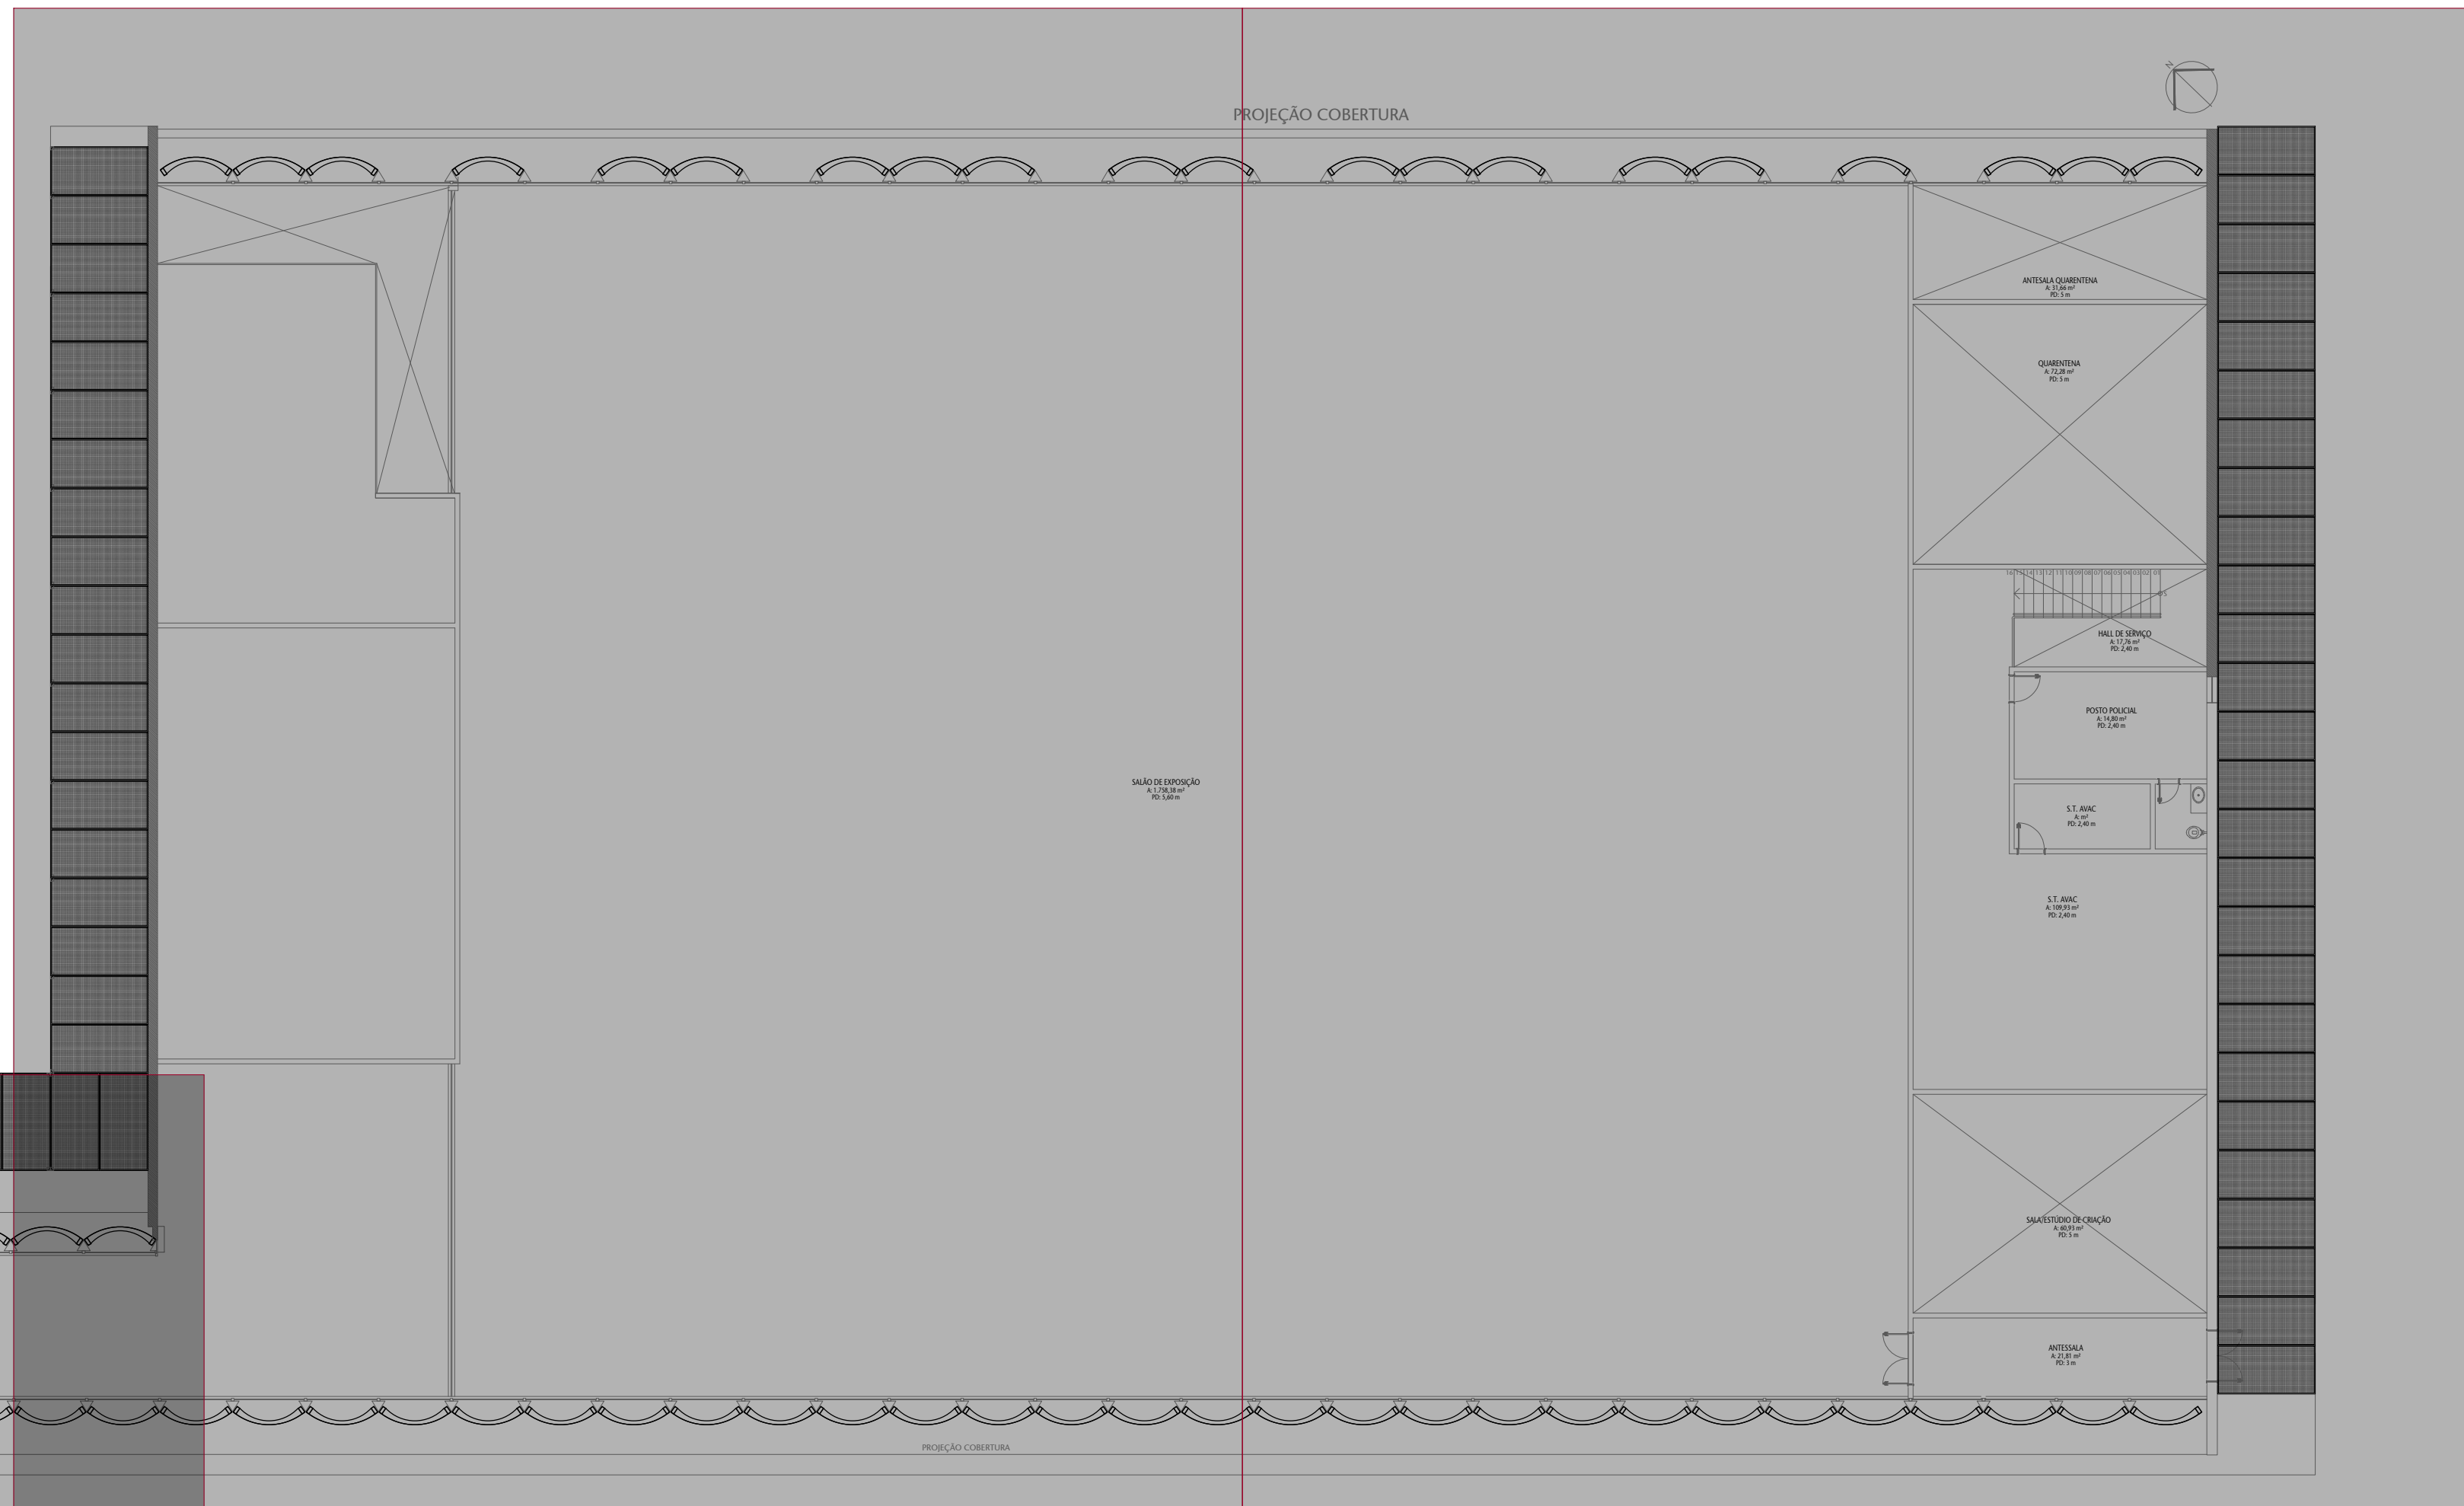


TRECHO 04

01 PLANTA BAIXA TÉRREO


ESCALA SEM ESC.

TRECHO 07

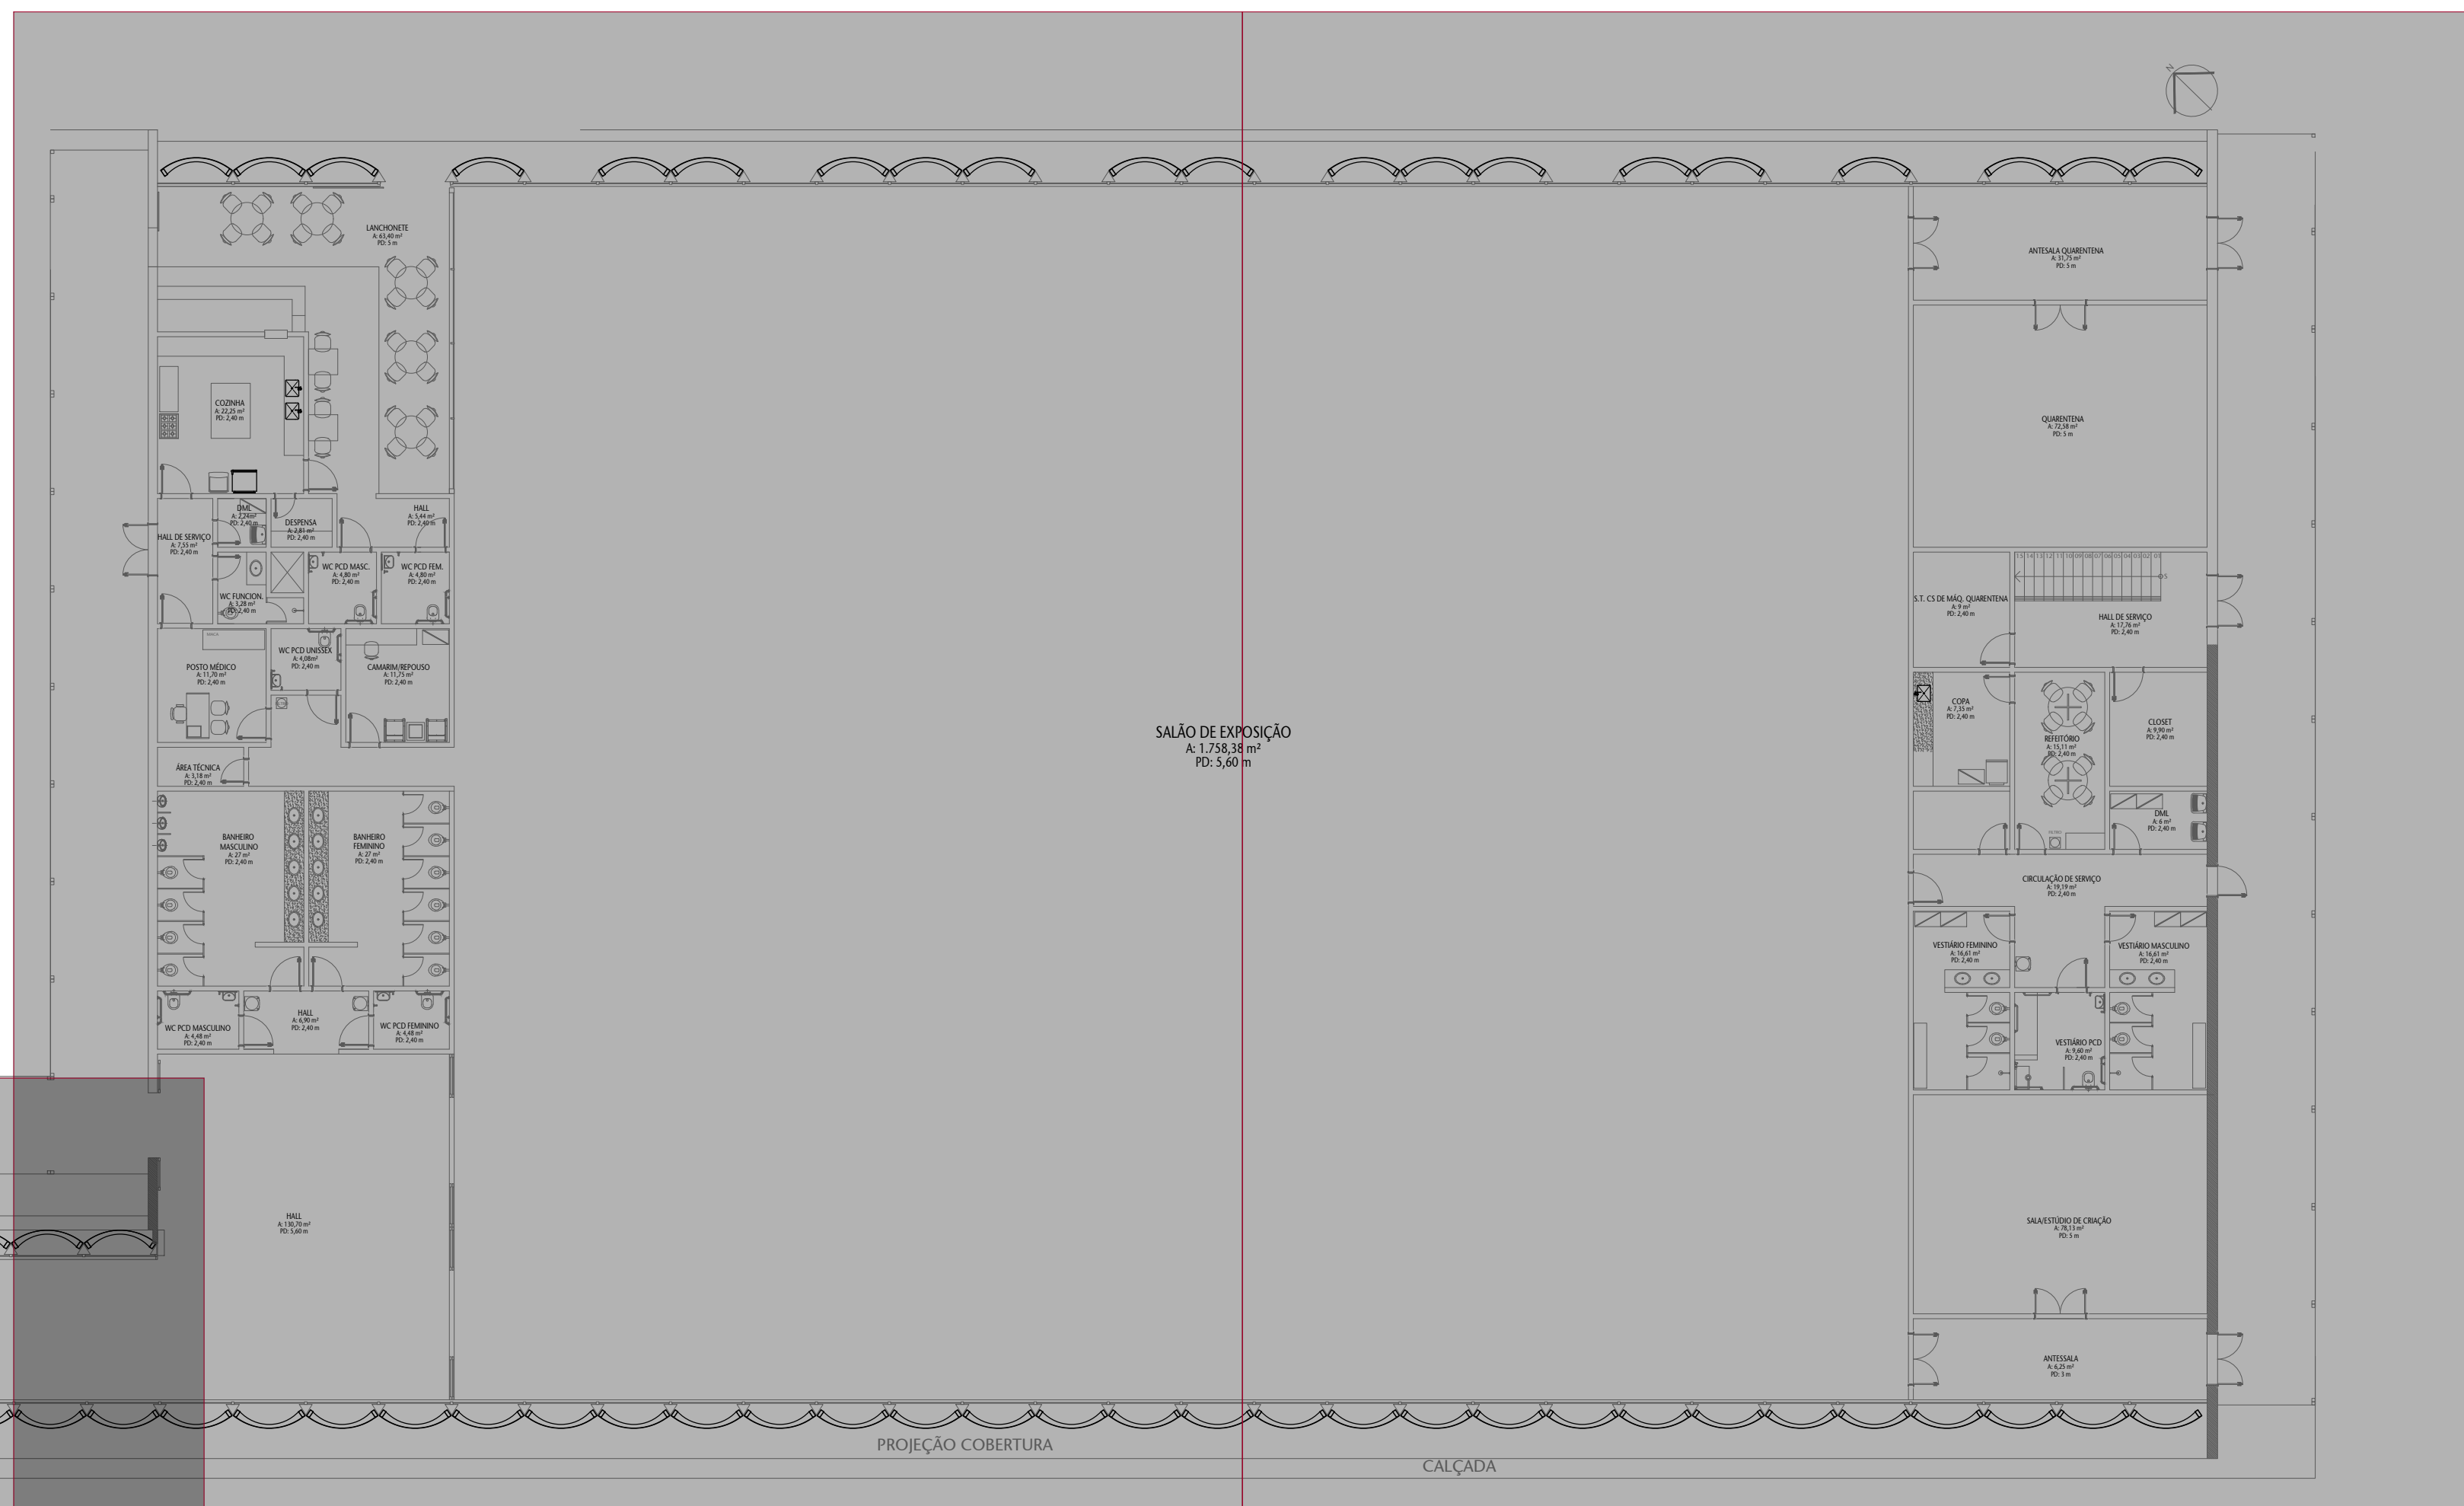


TRECHO 08

TRECHO 05

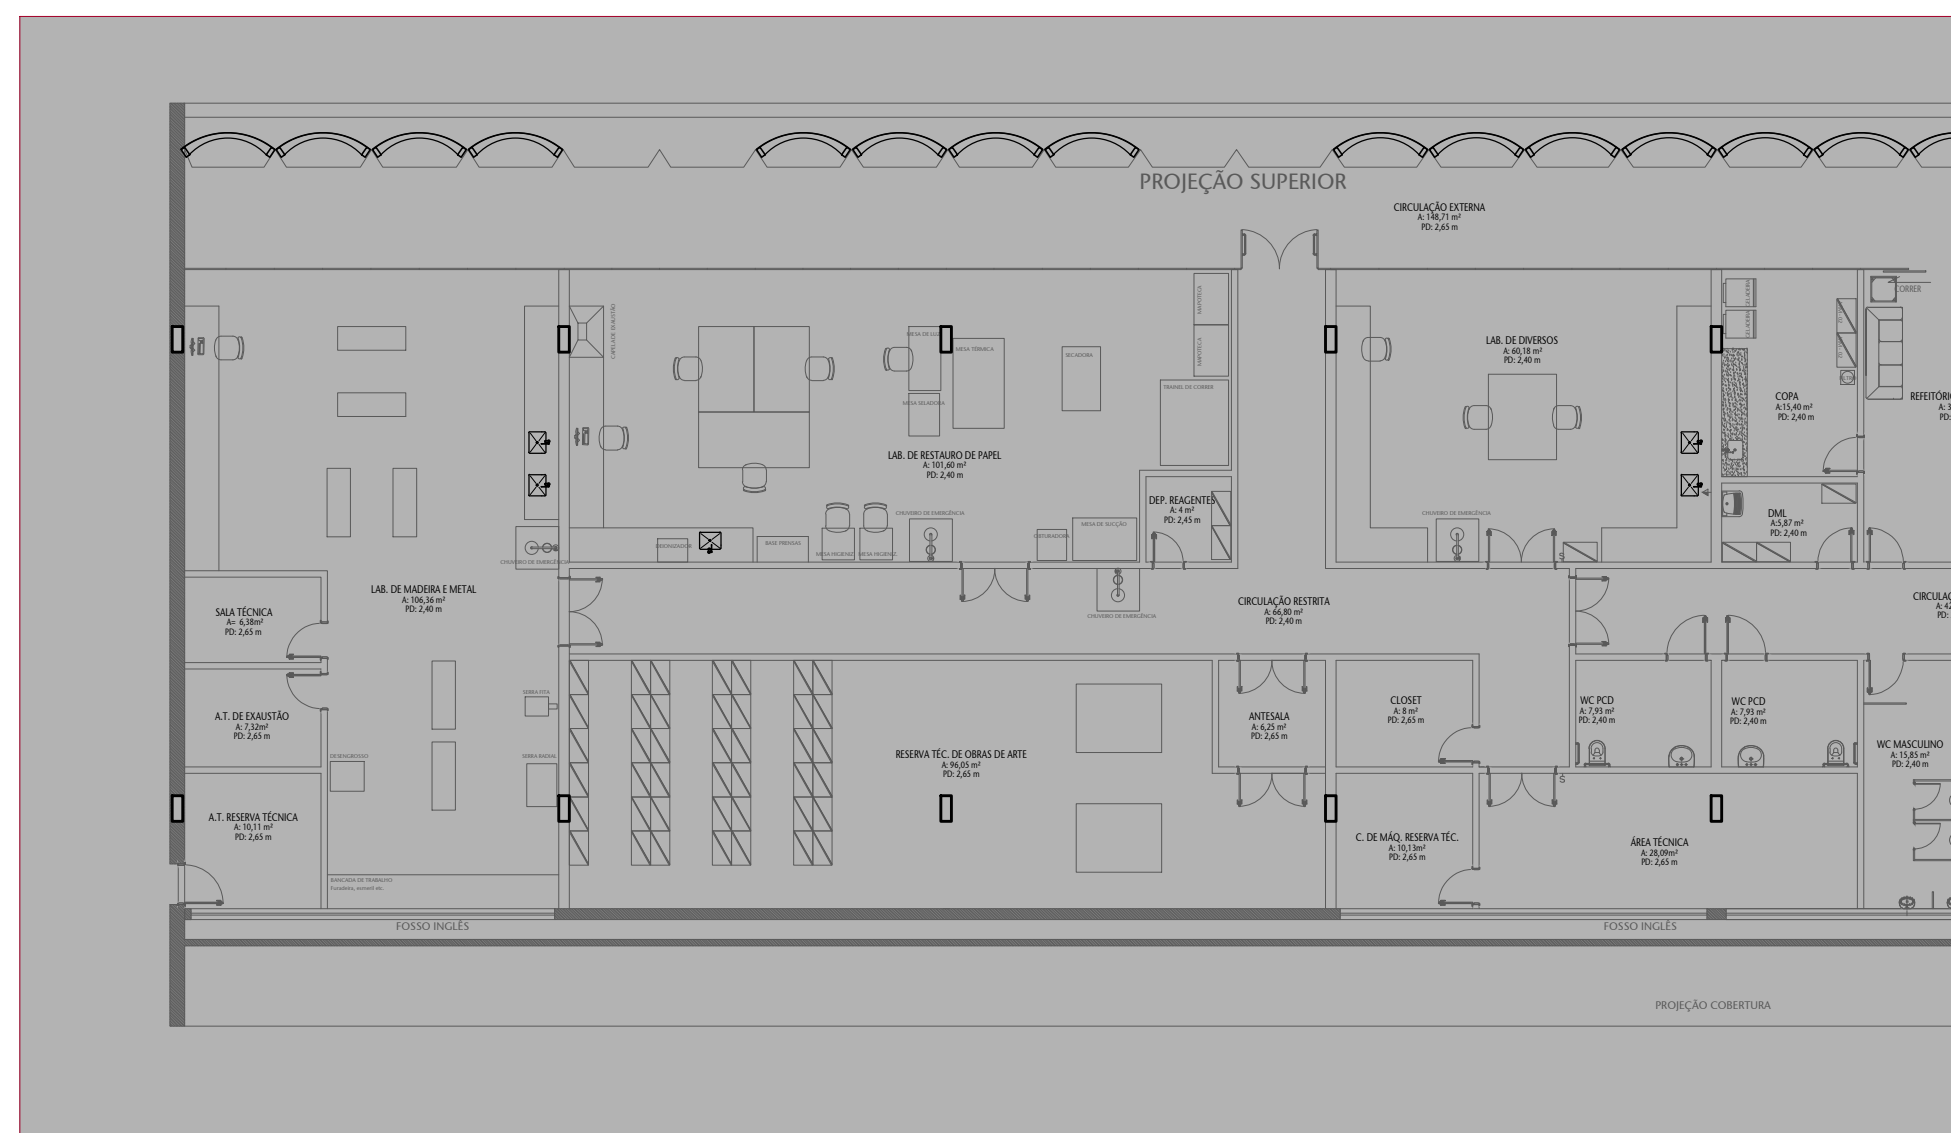

TRECHO 06

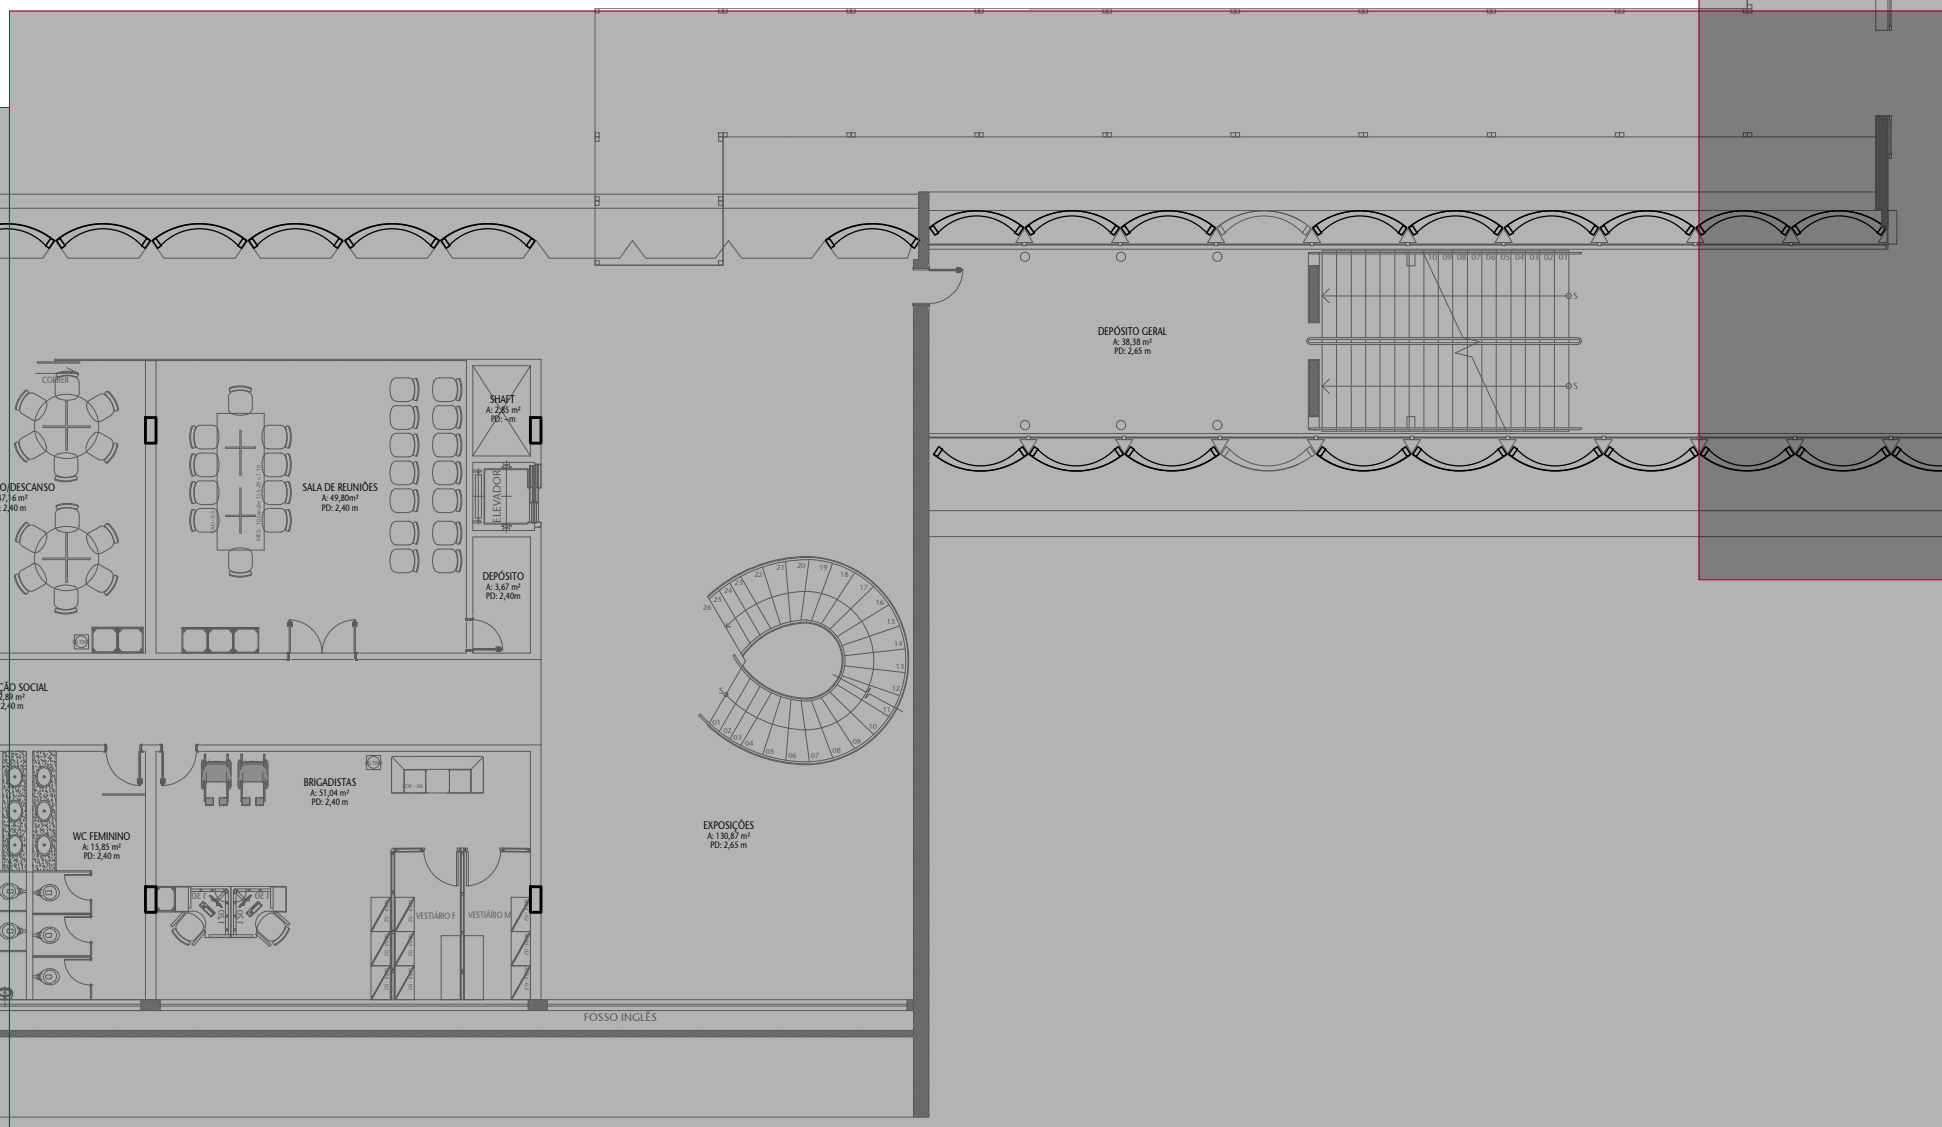

02 PLANTA BAIXA SEMIENTERRADO

ESCALA SEM ESC.

CONTROLE DE EMISSÃO DE DESENHOS				DATA	REVISOR
SENADO FEDERAL SECRETARIA DE INFRAESTRUTURA COORDENAÇÃO DE PROJETOS					
REVISOR(S): SINFRA				LOCAL: L4 NORTE	ÁREA DE INTER- NO
CODIGO	DESCRIÇÃO	DATA	PROJETO	DATA	PROJETO
00001	00001	00001	CCPU	00001	00001
ARQUITETO	DESENHADOR	DATA	TÍTULO DA PRONAL	ESCALA	1/9
ARQUITETO	DESENHADOR	DATA	PLANTA BAIXA GERAL	ESCALA	1/9

COBERTURA

PROJEÇÃO CO



4.29

BEBEDOR

ELEVADOR

CONFER

CONFER

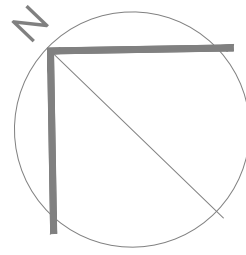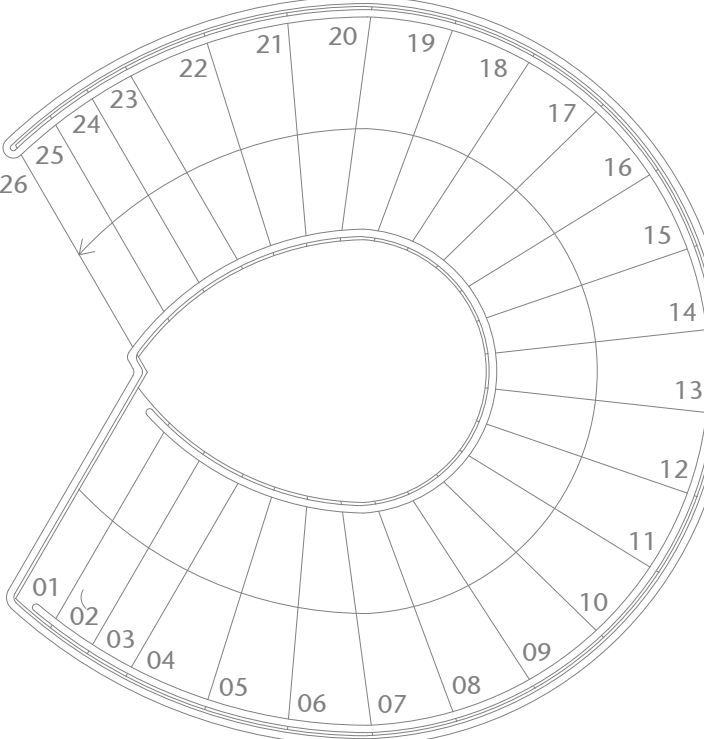

01 PLANTA BAIXA TÉRREO - ILUMINAÇÃO - BLOCO ADM - TRECHO 02


ESCALA 1/50

LEGENDA DE INSTALAÇÕES - PISO/PAREDE									
TIPO	TIPO	TIPO	TIPO	TIPO	TIPO	TIPO	TIPO	TIPO	TIPO
TIPO	TIPO	TIPO	TIPO	TIPO	TIPO	TIPO	TIPO	TIPO	TIPO
LEGENDA DE CORES E LINHAS	
	A CONSTRUIR
	BASE ARQUITETÔNICA
	ELETROCALHA 200x100 mm

NOTAS	
1 - SERÁ UTILIZADA ELETROCALHA DE 38x38 mm.	

CONTROLE DE EMISSÃO DE DESENHOS				DATA	REVISOR
SENADO FEDERAL SECRETARIA DE INFRAESTRUTURA COORDENAÇÃO DE PROJETOS					
REVISÃO: SINRA				LOCAL: L4 NORTE	ÁREA DE INTER: 40
ELABORADO: CCPU	DESENHADO: CCPU	DATA: 07/07/2023	PROJETO: PLANTA BAIXA ILUMINAÇÃO - TÉRREO BLOCO ADM	ESCALA: 1:50	3/9

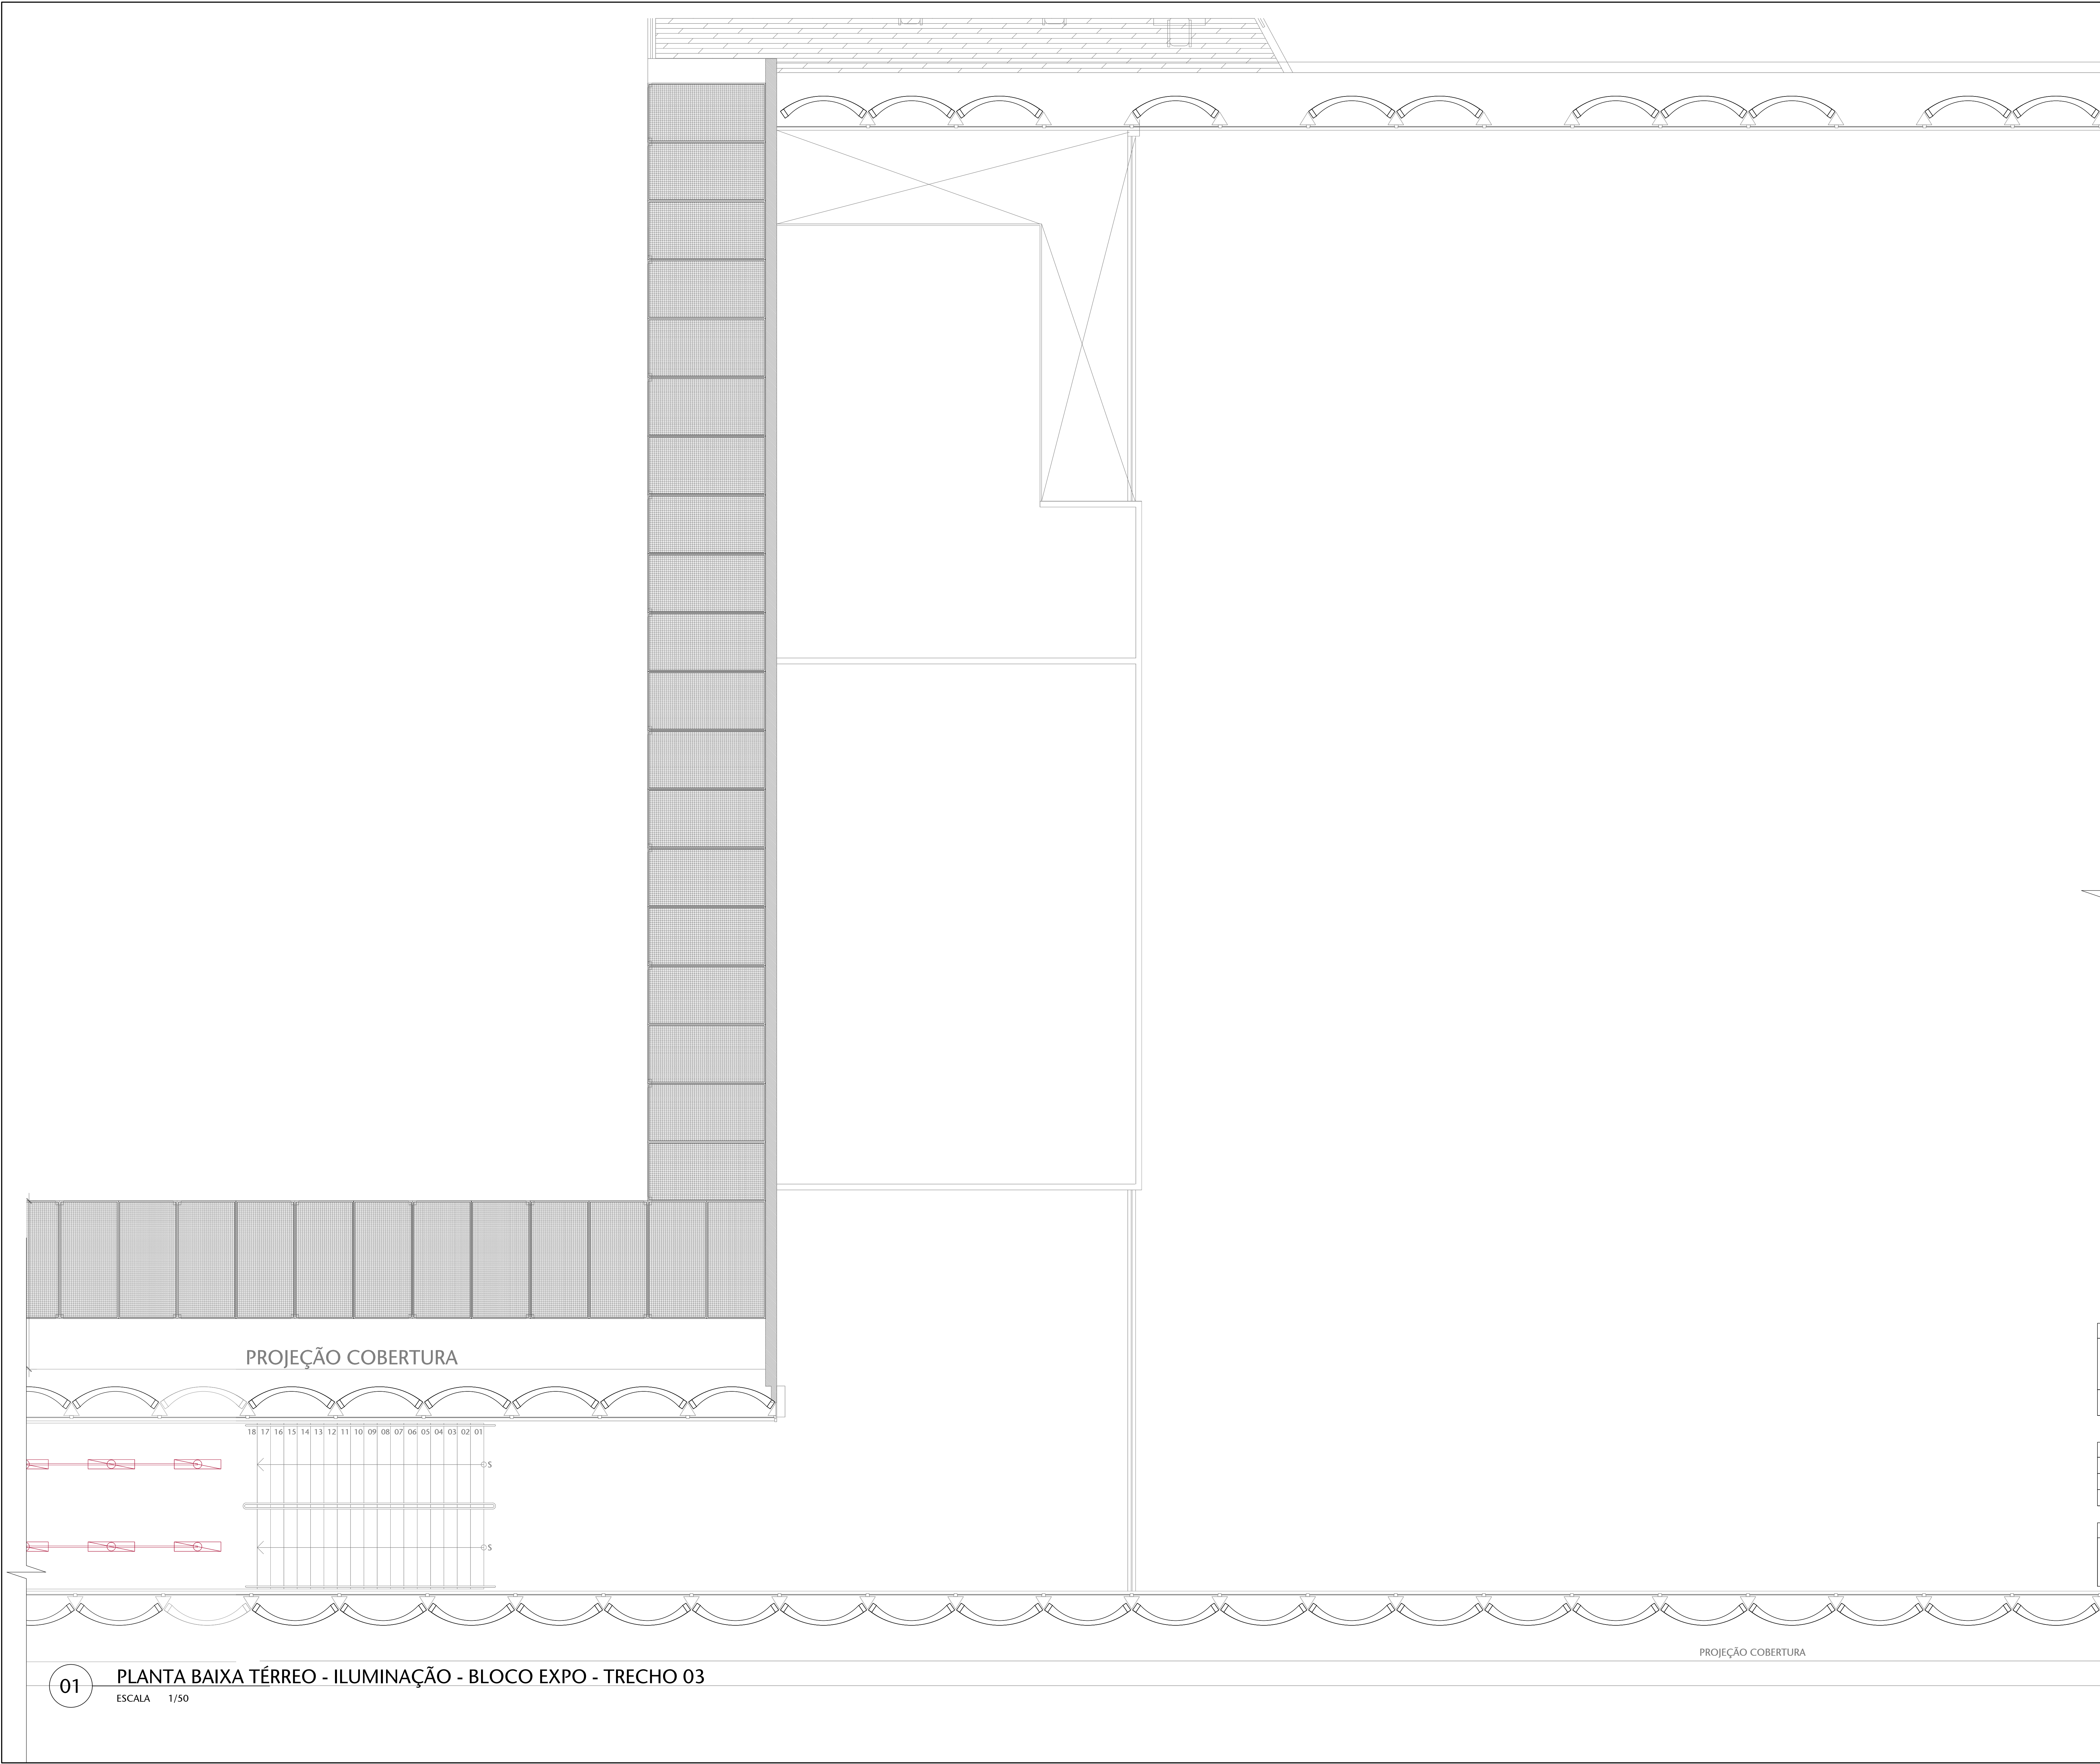

PROJEÇÃO COBERTURA

PROJEÇÃO COBERTURA

01

PLANTA BAIXA TÉRREO - ILUMINAÇÃO - BLOCO EXPO - TRECHO 03


ESCALA 1/50

LEGENDA DE INSTALAÇÕES - PISO/PAREDE											
TIPO	TIPO	TIPO	TIPO	TIPO	TIPO	TIPO	TIPO	TIPO	TIPO	TIPO	TIPO
TIPO	TIPO	TIPO	TIPO	TIPO	TIPO	TIPO	TIPO	TIPO	TIPO	TIPO	TIPO
LEGENDA DE CORES E LINHAS	
	A CONSTRUIR
	BASE ARQUITETÔNICA
	ELETROCALHA 200x100 mm

NOTAS	
1 - SERÁ UTILIZADA ELETROCALHA DE 38x38 mm.	

CONTROLE DE EMISSÃO DE DESENHOS				DATA	REVISOR
SENADO FEDERAL SECRETARIA DE INFRAESTRUTURA COORDENAÇÃO DE PROJETOS					
REVISÃO: 01				LOCAL: L4 NORTE	ÁREA DE INTER: 49
COORDE:	DESENHO:	DATA:	PROJETO:	REVISOR:	4/9
ARQUITETO:	DESENHO:	DATA:	TÍTULO DA PRONAL:	ESCALA:	
REVISÃO:	LOCAL PRONAL:	DATA:	PLANTA BAIXA ILUMINAÇÃO - TÉRREO BLOCO EXPO	ESCALA:	

 

Nº				CONTROLE DE EMISSÃO DE DESENHOS				DATA		REVISOR	
SENADO FEDERAL SECRETARIA DE INFRAESTRUTURA COORDENAÇÃO DE PROJETOS											
PROJETO (LADO)				LOCAL				PROJETO (OUTRO LADO)			
SINRA				14 NORTE				M			
LAYOUT		EDITOR (PROJ.)		SINRA		PROJETO		PÁGE		DE PROJETO	
LAYOUT		DESIMAR		407295		CCPU		12		PÁGE	
ARQUITETO		DESENHO		DATA		PLANTA BAIXA (ILUMINAÇÃO - TERREO BLOCO EXPOSIÇÃO)		ESCALA		5/9	
VEREADOR		LOCAL (PARÂMETRO)		44/02/2023				1:500			

PROJEÇÃO COBERTURA

PROJEÇÃO SUPERIOR

2xELETRODUTO EMBUTIDO Ø2" VEM DO NÍVEL SUPERIOR

FOSSO INGLÊS

FOSSO INGLÊS

PROJEÇÃO COBERTURA

01

PLANTA BAIXA SEMIENTERRADO - REDE - BLOCO ADM - TRECHO 05


ESCALA 1/50

LEGENDA DE INSTALAÇÕES - PISO/PAREDE									
TIPO	TIPO	TIPO	TIPO	TIPO	TIPO	TIPO	TIPO	TIPO	TIPO
TOPOGRAFIA	TOPOGRAFIA	TOPOGRAFIA	TOPOGRAFIA	TOPOGRAFIA	TOPOGRAFIA	TOPOGRAFIA	TOPOGRAFIA	TOPOGRAFIA	TOPOGRAFIA
BAIXA	MEDIA	ALTA	INTERIUS	INTERIUS	INTERIUS	INTERIUS	INTERIUS	INTERIUS	INTERIUS
100-100m	100-100m	100-100m	100-100m	100-100m	100-100m	100-100m	100-100m	100-100m	100-100m
100-100m	100-100m	100-100m	100-100m	100-100m	100-100m	100-100m	100-100m	100-100m	100-100m
100-100m	100-100m	100-100m	100-100m	100-100m	100-100m	100-100m	100-100m	100-100m	100-100m
100-100m	100-100m	100-100m	100-100m	100-100m	100-100m	100-100m	100-100m	100-100m	100-100m
100-100m	100-100m	100-100m	100-100m	100-100m	100-100m	100-100m	100-100m	100-100m	100-100m
100-100m	100-100m	100-100m	100-100m	100-100m	100-100m	100-100m	100-100m	100-100m	100-100m

LEGENDA DE CORES E LINHAS	
—	A CONSTRUIR
—	BASE ARQUITETÔNICA
---	ELETROCALHA 200x100 mm

NOTAS	
1 - SERÁ UTILIZADA ELETROCALHA DE 38x38 mm.	

CONTROLE DE EMISSÃO DE DESENHOS				DATA	REVISOR
SENADO FEDERAL SECRETARIA DE INFRAESTRUTURA COORDENAÇÃO DE PROJETOS					
PROJETO				DATA	REVISOR
L4 NORTE					
L4 NORTE					
L4 NORTE					
L4 NORTE					
L4 NORTE					
L4 NORTE					
L4 NORTE					

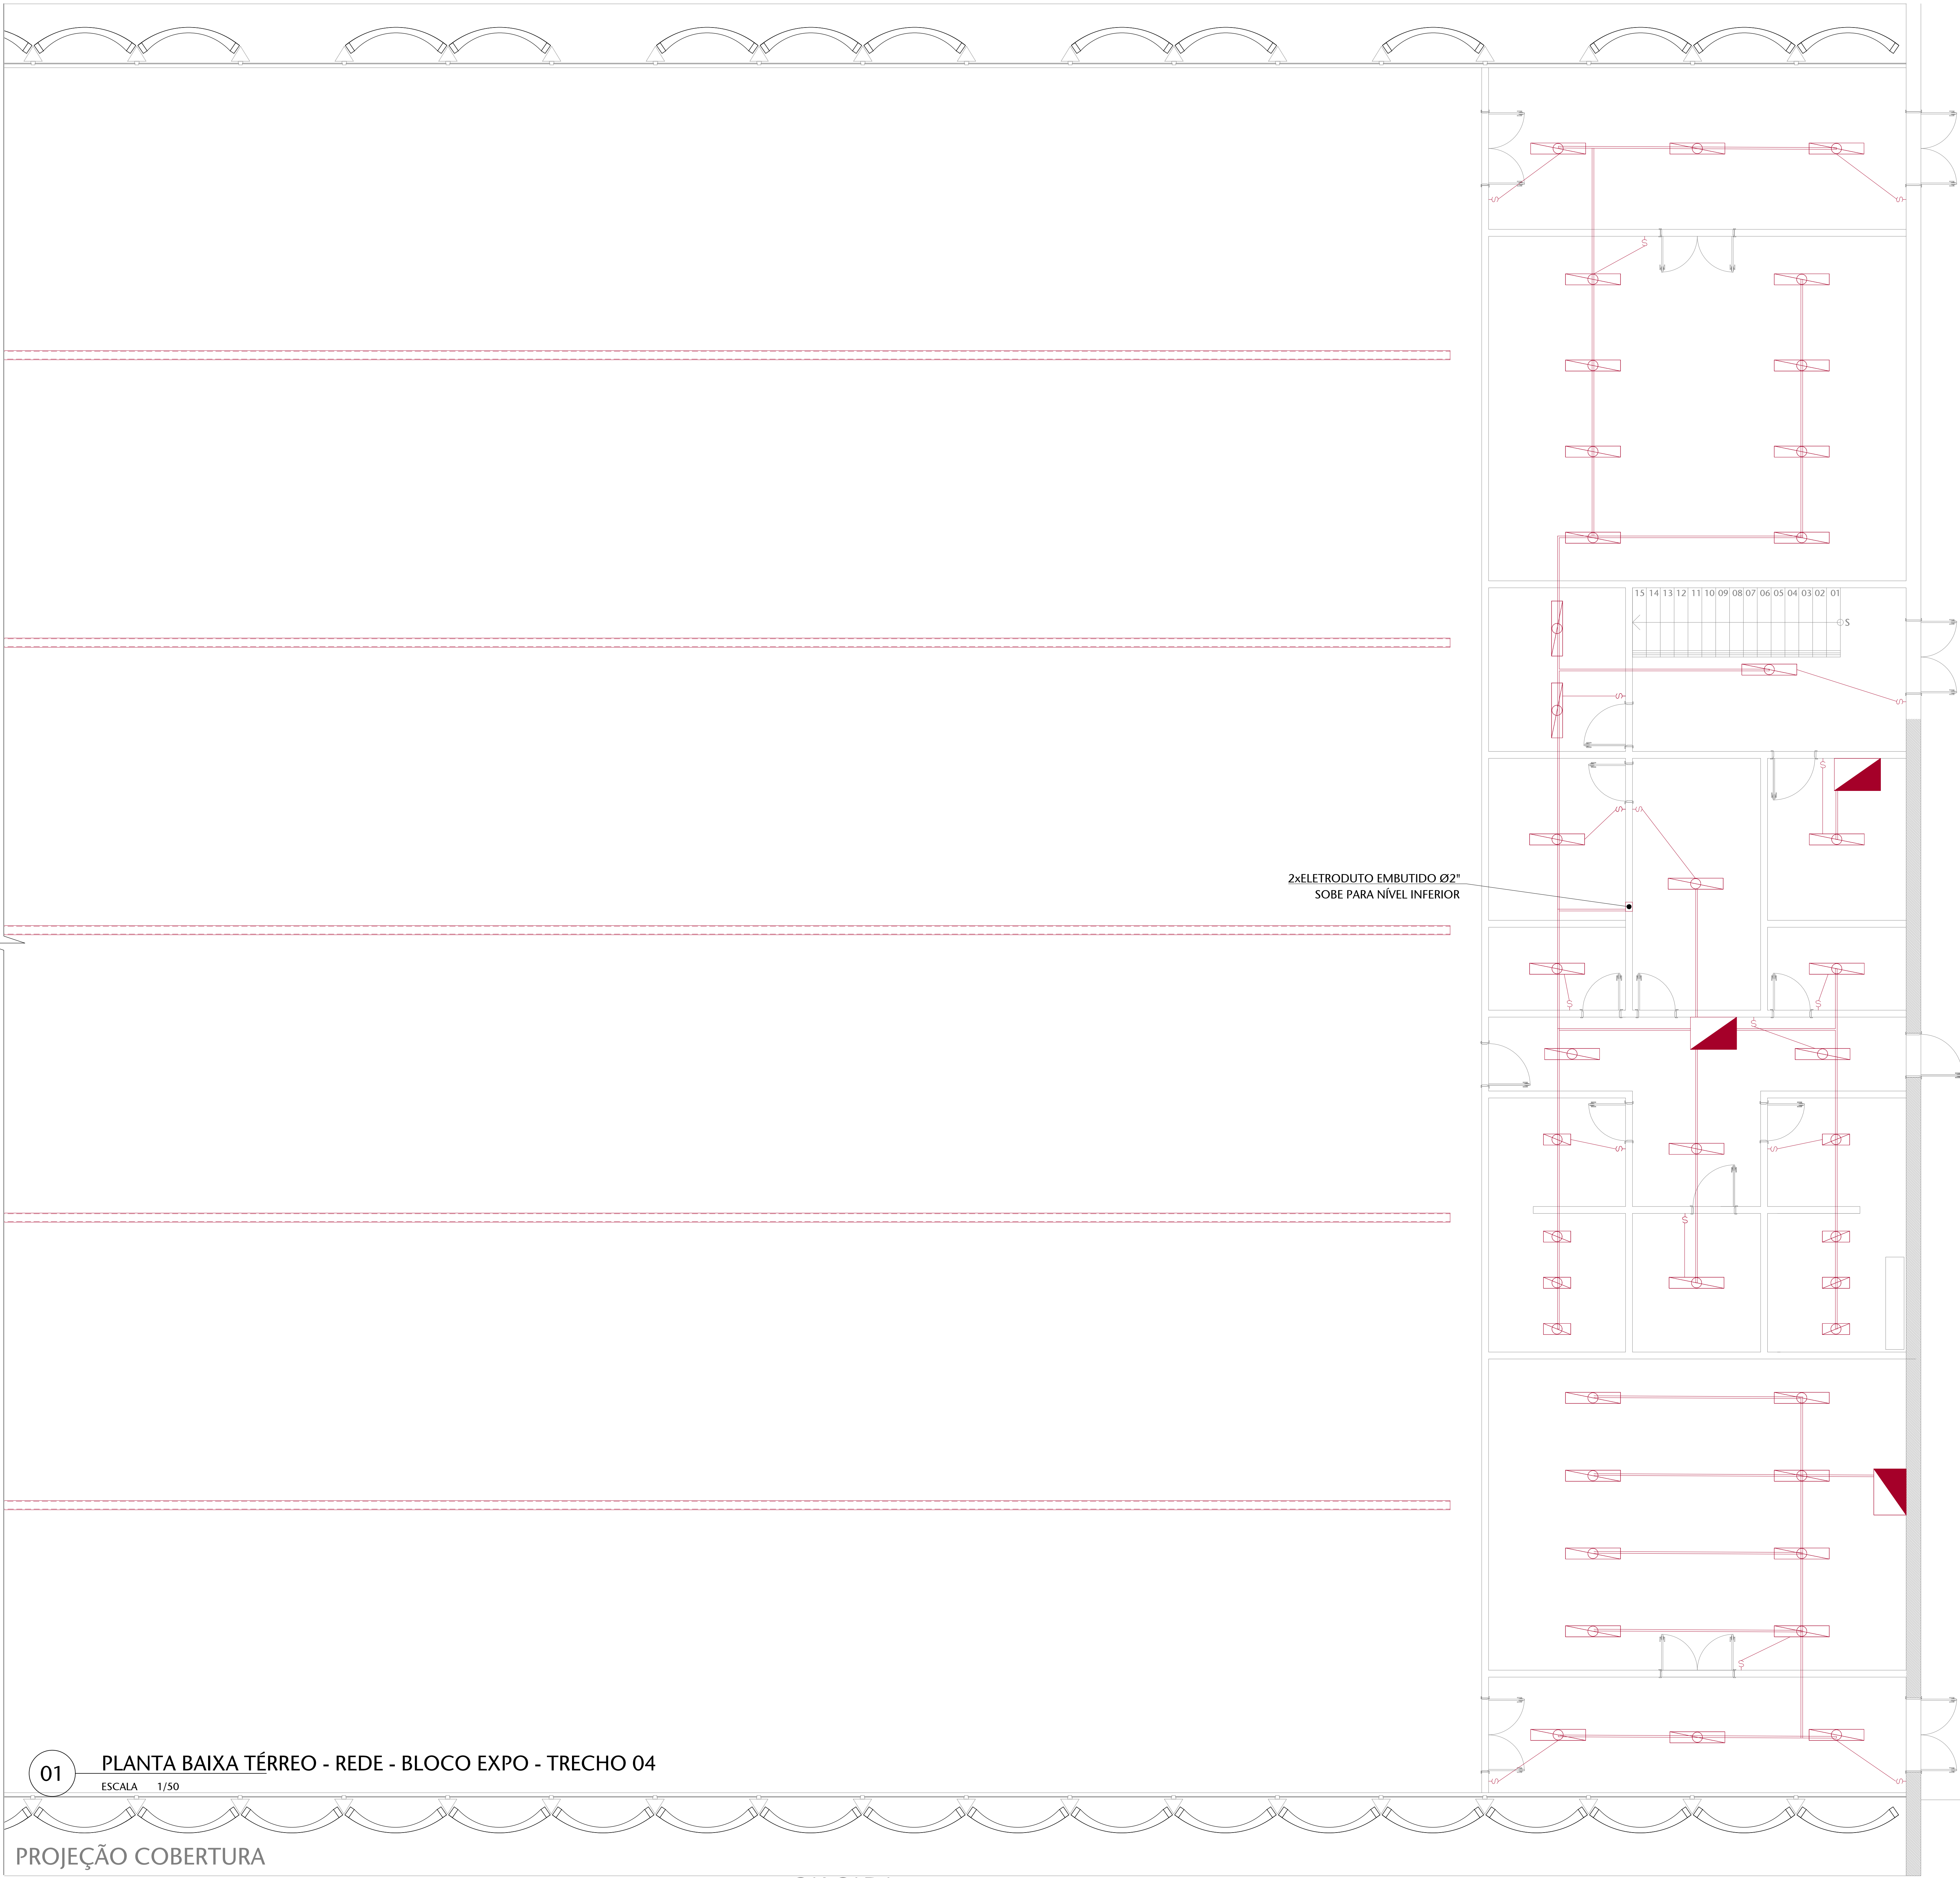

2xELETRODUTO EMBUTIDO Ø2"
SOBE PARA NÍVEL INFERIOR

LEGENDA DE INSTALAÇÕES - PISO/PAREDE											
SÍMBOLO	TOMADA	SÍMBOLO	SÍMBOLO	SÍMBOLO	SÍMBOLO	SÍMBOLO	SÍMBOLO	SÍMBOLO	SÍMBOLO	SÍMBOLO	SÍMBOLO
ELETCA	150x150	150x150	150x150	150x150	150x150	150x150	150x150	150x150	150x150	150x150	150x150
	150x150	150x150	150x150	150x150	150x150	150x150	150x150	150x150	150x150	150x150	150x150
LÓGICA	150x150	150x150	150x150	150x150	150x150	150x150	150x150	150x150	150x150	150x150	150x150
	150x150	150x150	150x150	150x150	150x150	150x150	150x150	150x150	150x150	150x150	150x150

LEGENDA DE CORES E LINHAS	
■	A CONSTRUIR
■	BASE ARQUITETÔNICA
---	ELETROCALHA 200x100 mm


NOTAS	
1 - SERÁ UTILIZADA ELETROCALHA DE 38x38 mm.	

CONTROLE DE EMISSÃO DE DESENHOS				DATA	REVISOR
SENADO FEDERAL SECRETARIA DE INFRAESTRUTURA COORDENAÇÃO DE PROJETOS					
L4 NORTE					
COOR.	DESENH.	DATA	PROJETO	REVISOR	DATA
ARQUITETO	DESENHADOR	DATA	CCPU	EST. PRELIMINAR	9/9
ARQUITETO	DESENHADOR	DATA	CCPU	EST. PRELIMINAR	9/9
ARQUITETO	DESENHADOR	DATA	CCPU	EST. PRELIMINAR	9/9


01 PLANTA BAIXA TÉRREO - REDE - BLOCO EXPO - TRECHO 04
ESCALA 1/50

PROJEÇÃO COBERTURA


TRECHO 01

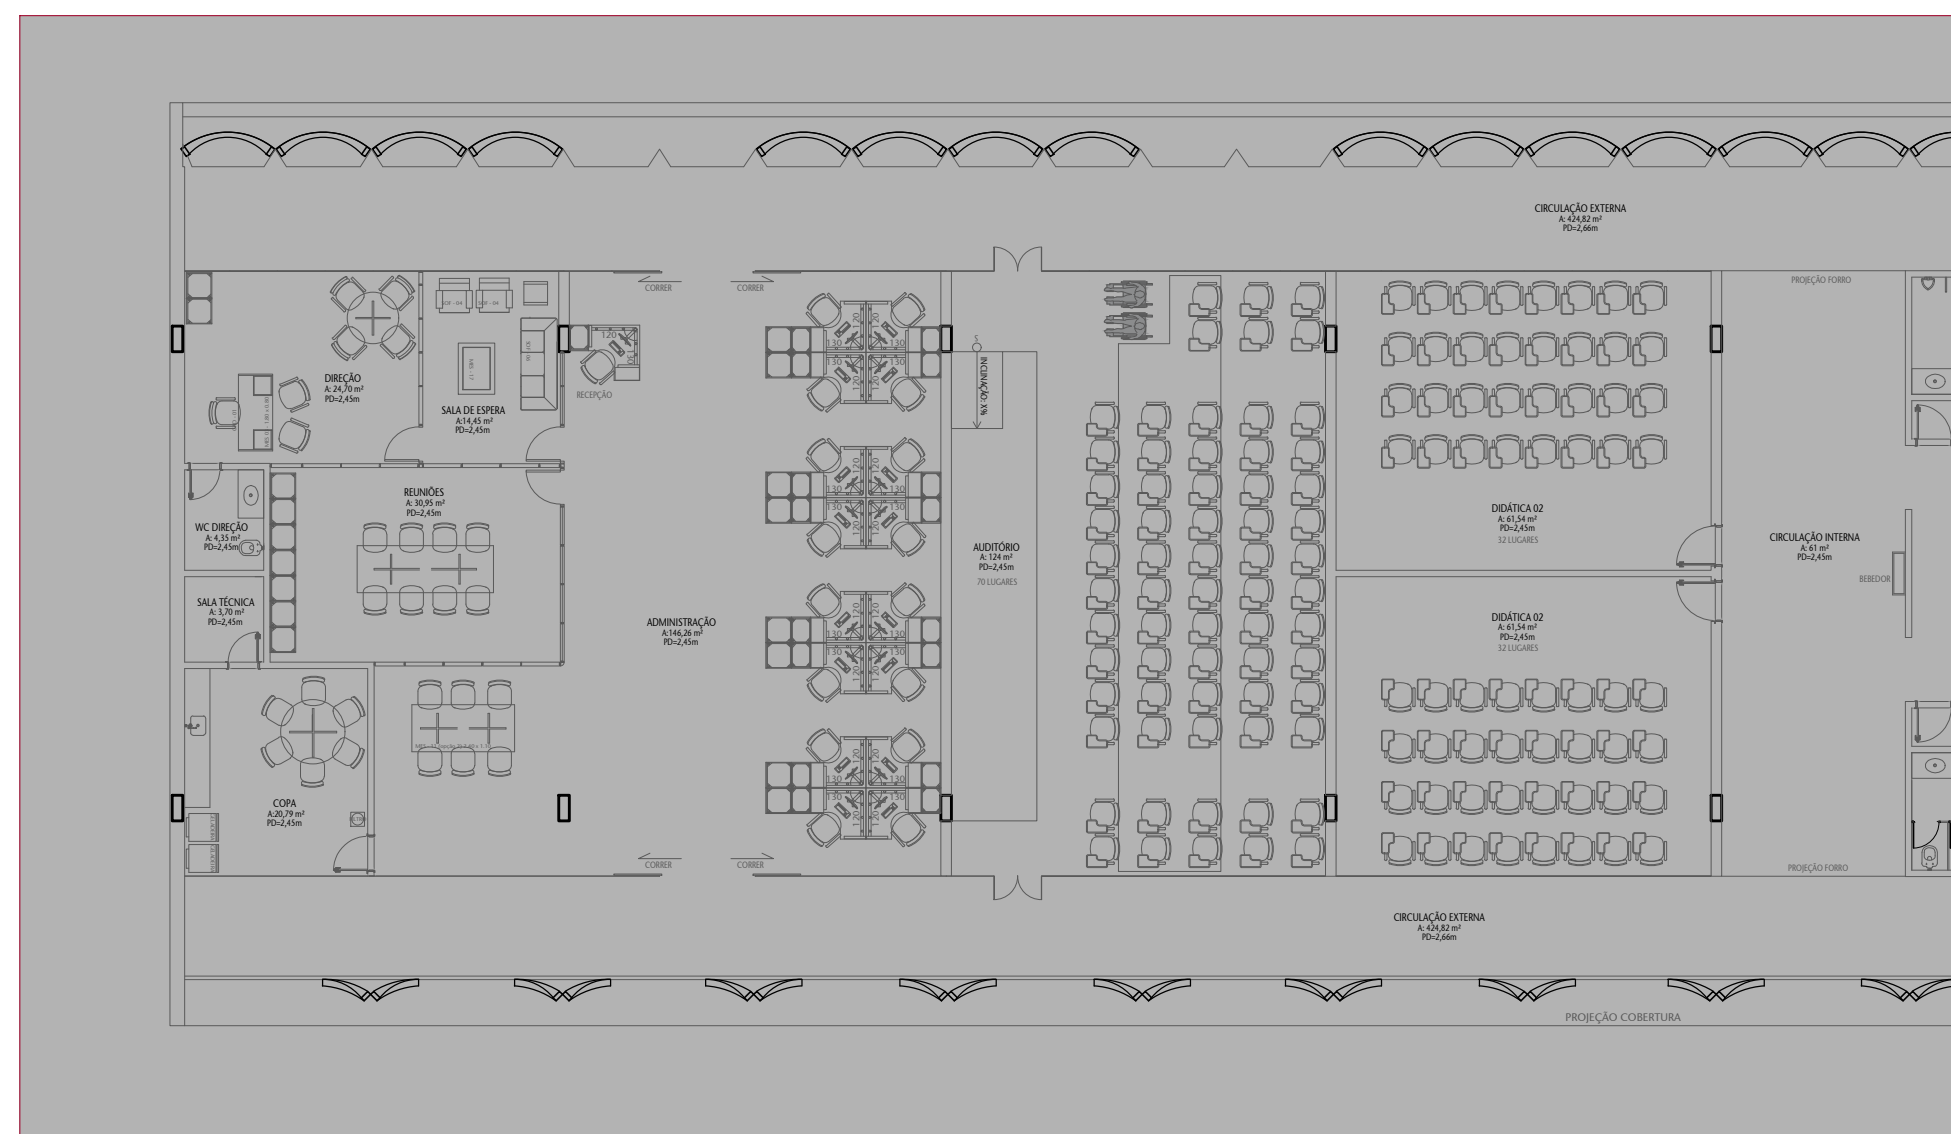

TRECHO 02

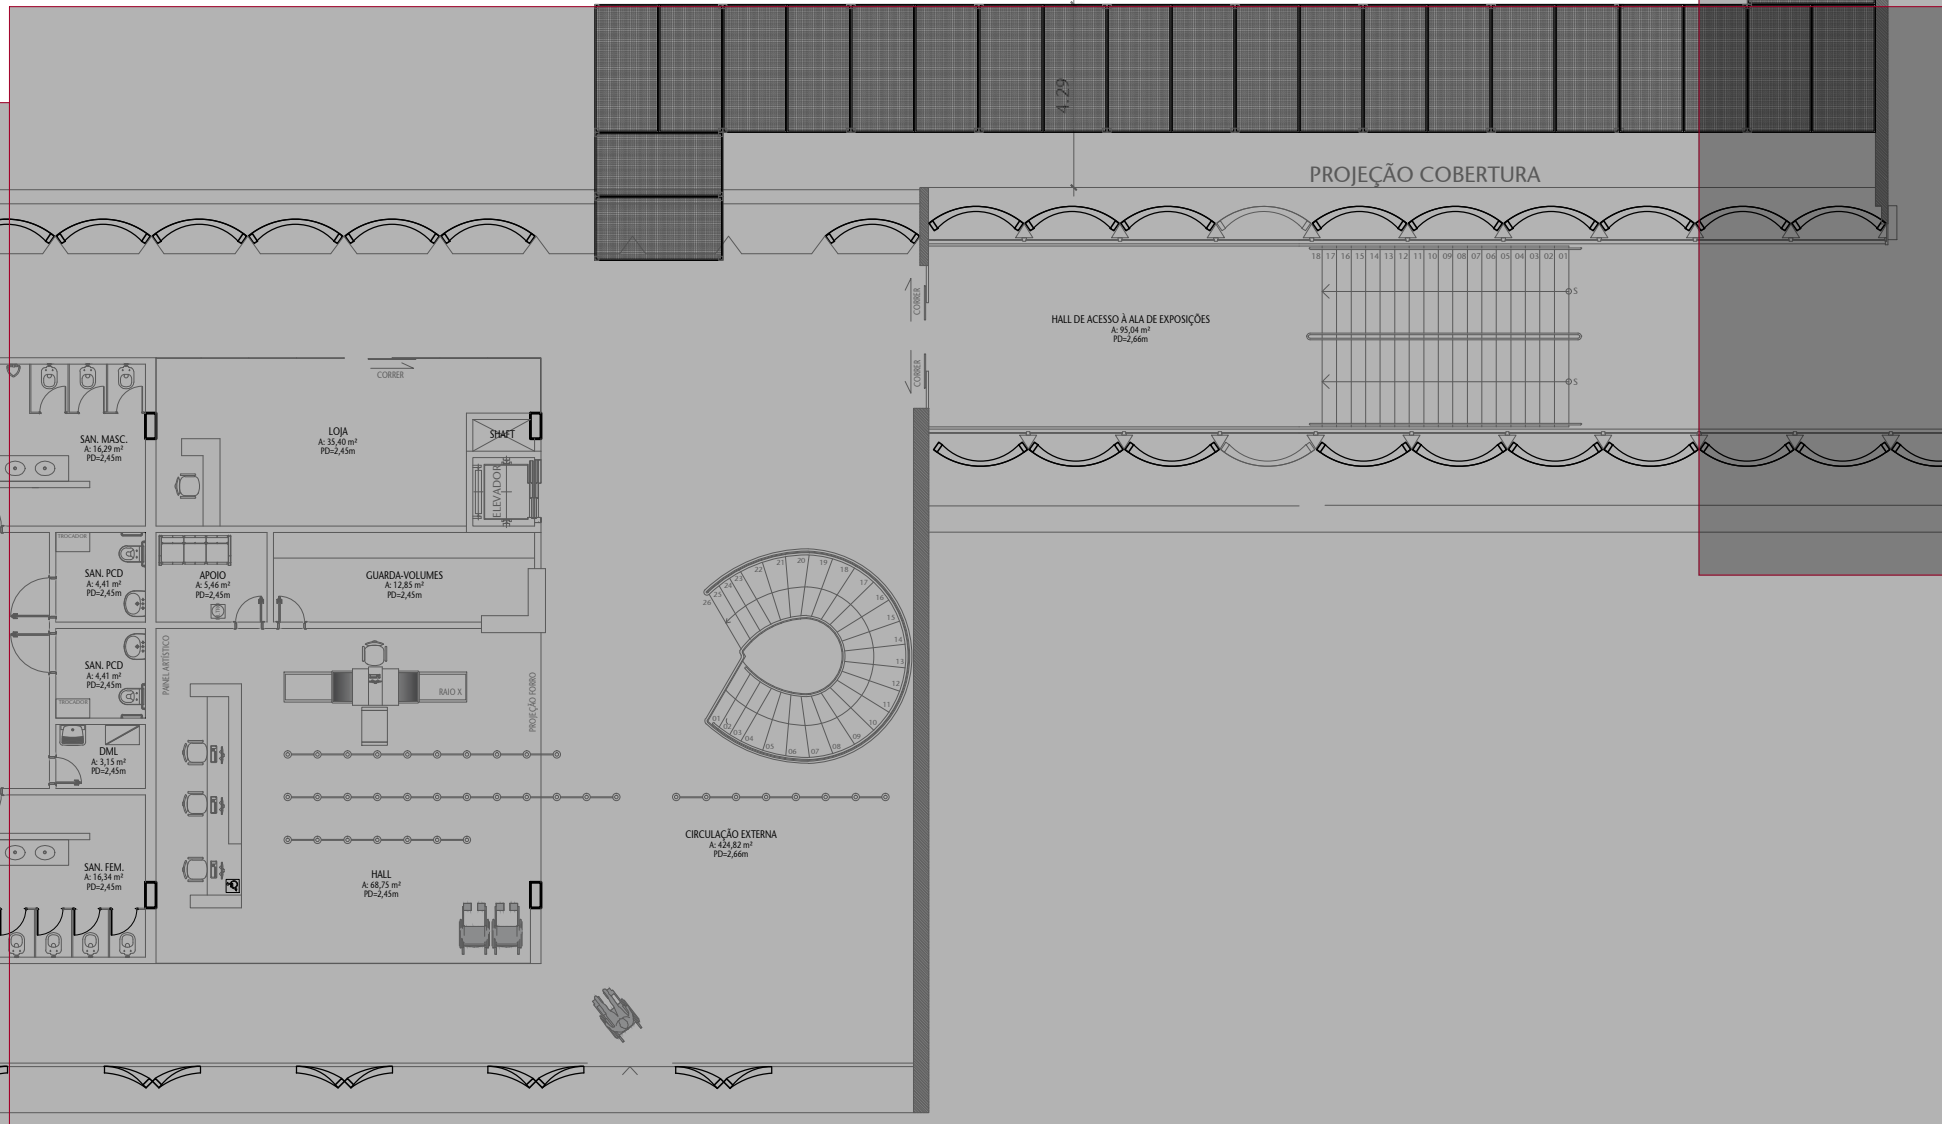

TRECHO 03

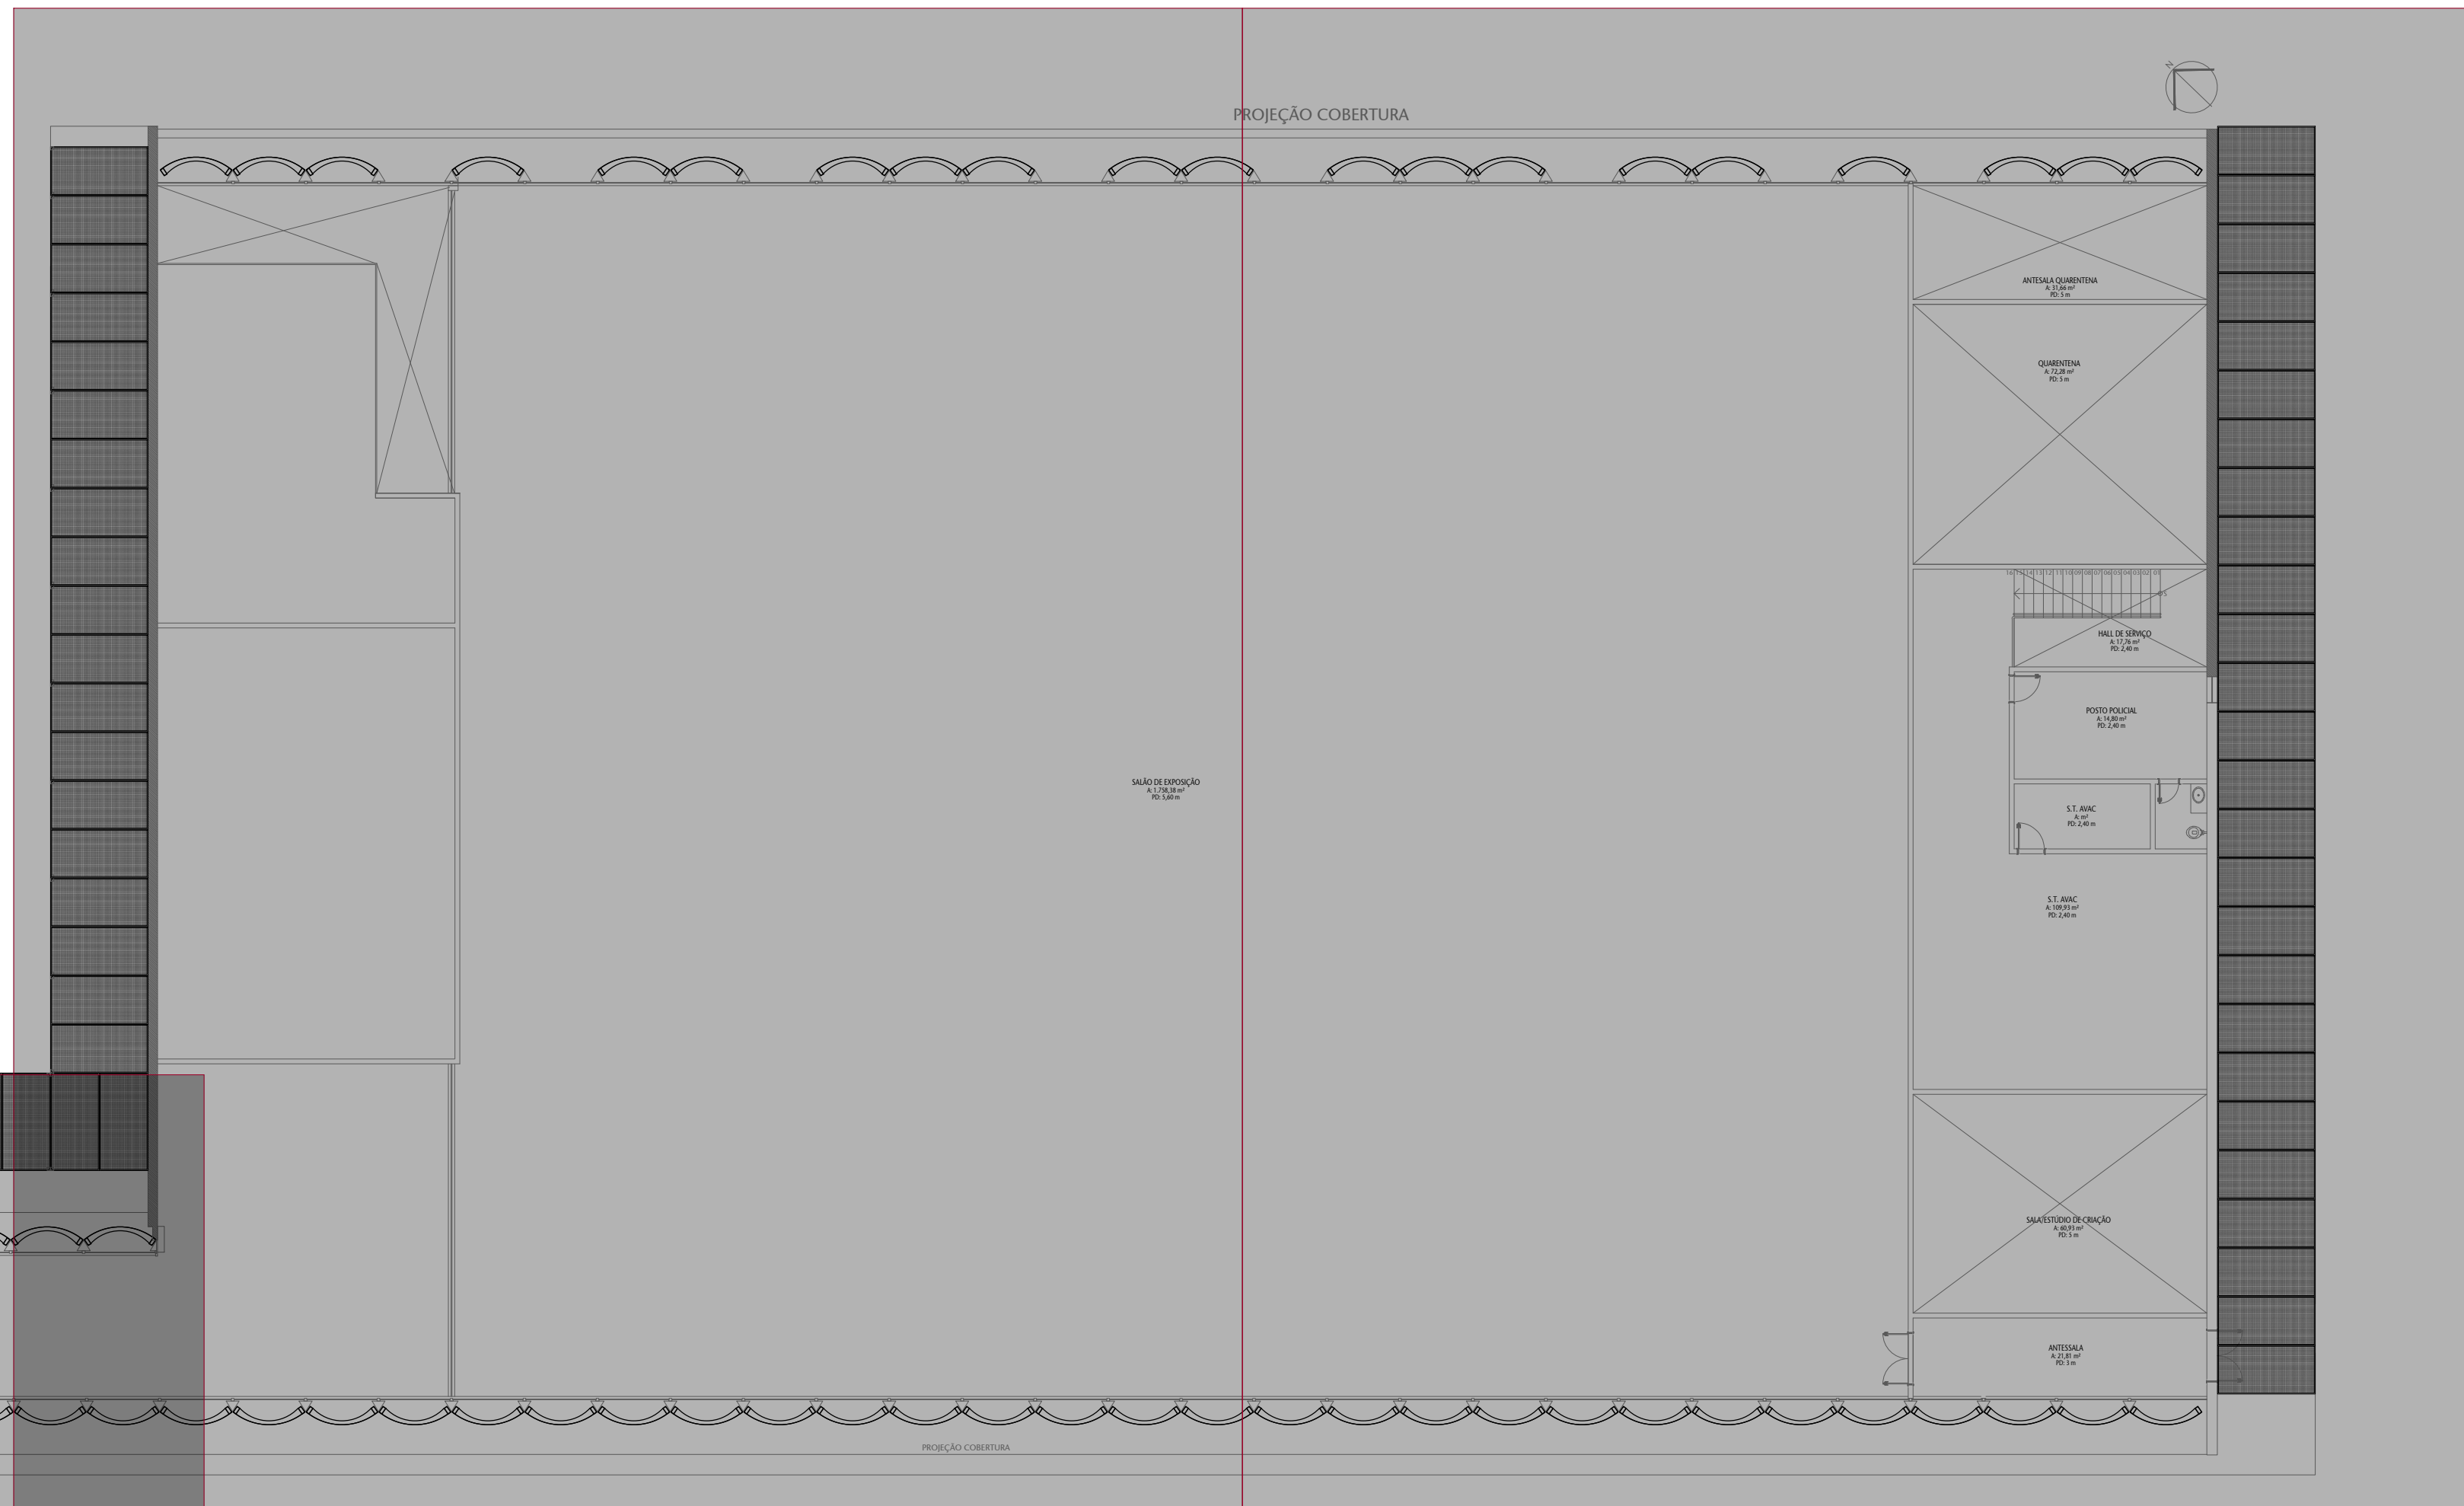


TRECHO 04

01

PLANTA BAIXA TÉRREO


ESCALA SEM ESC.

TRECHO 07

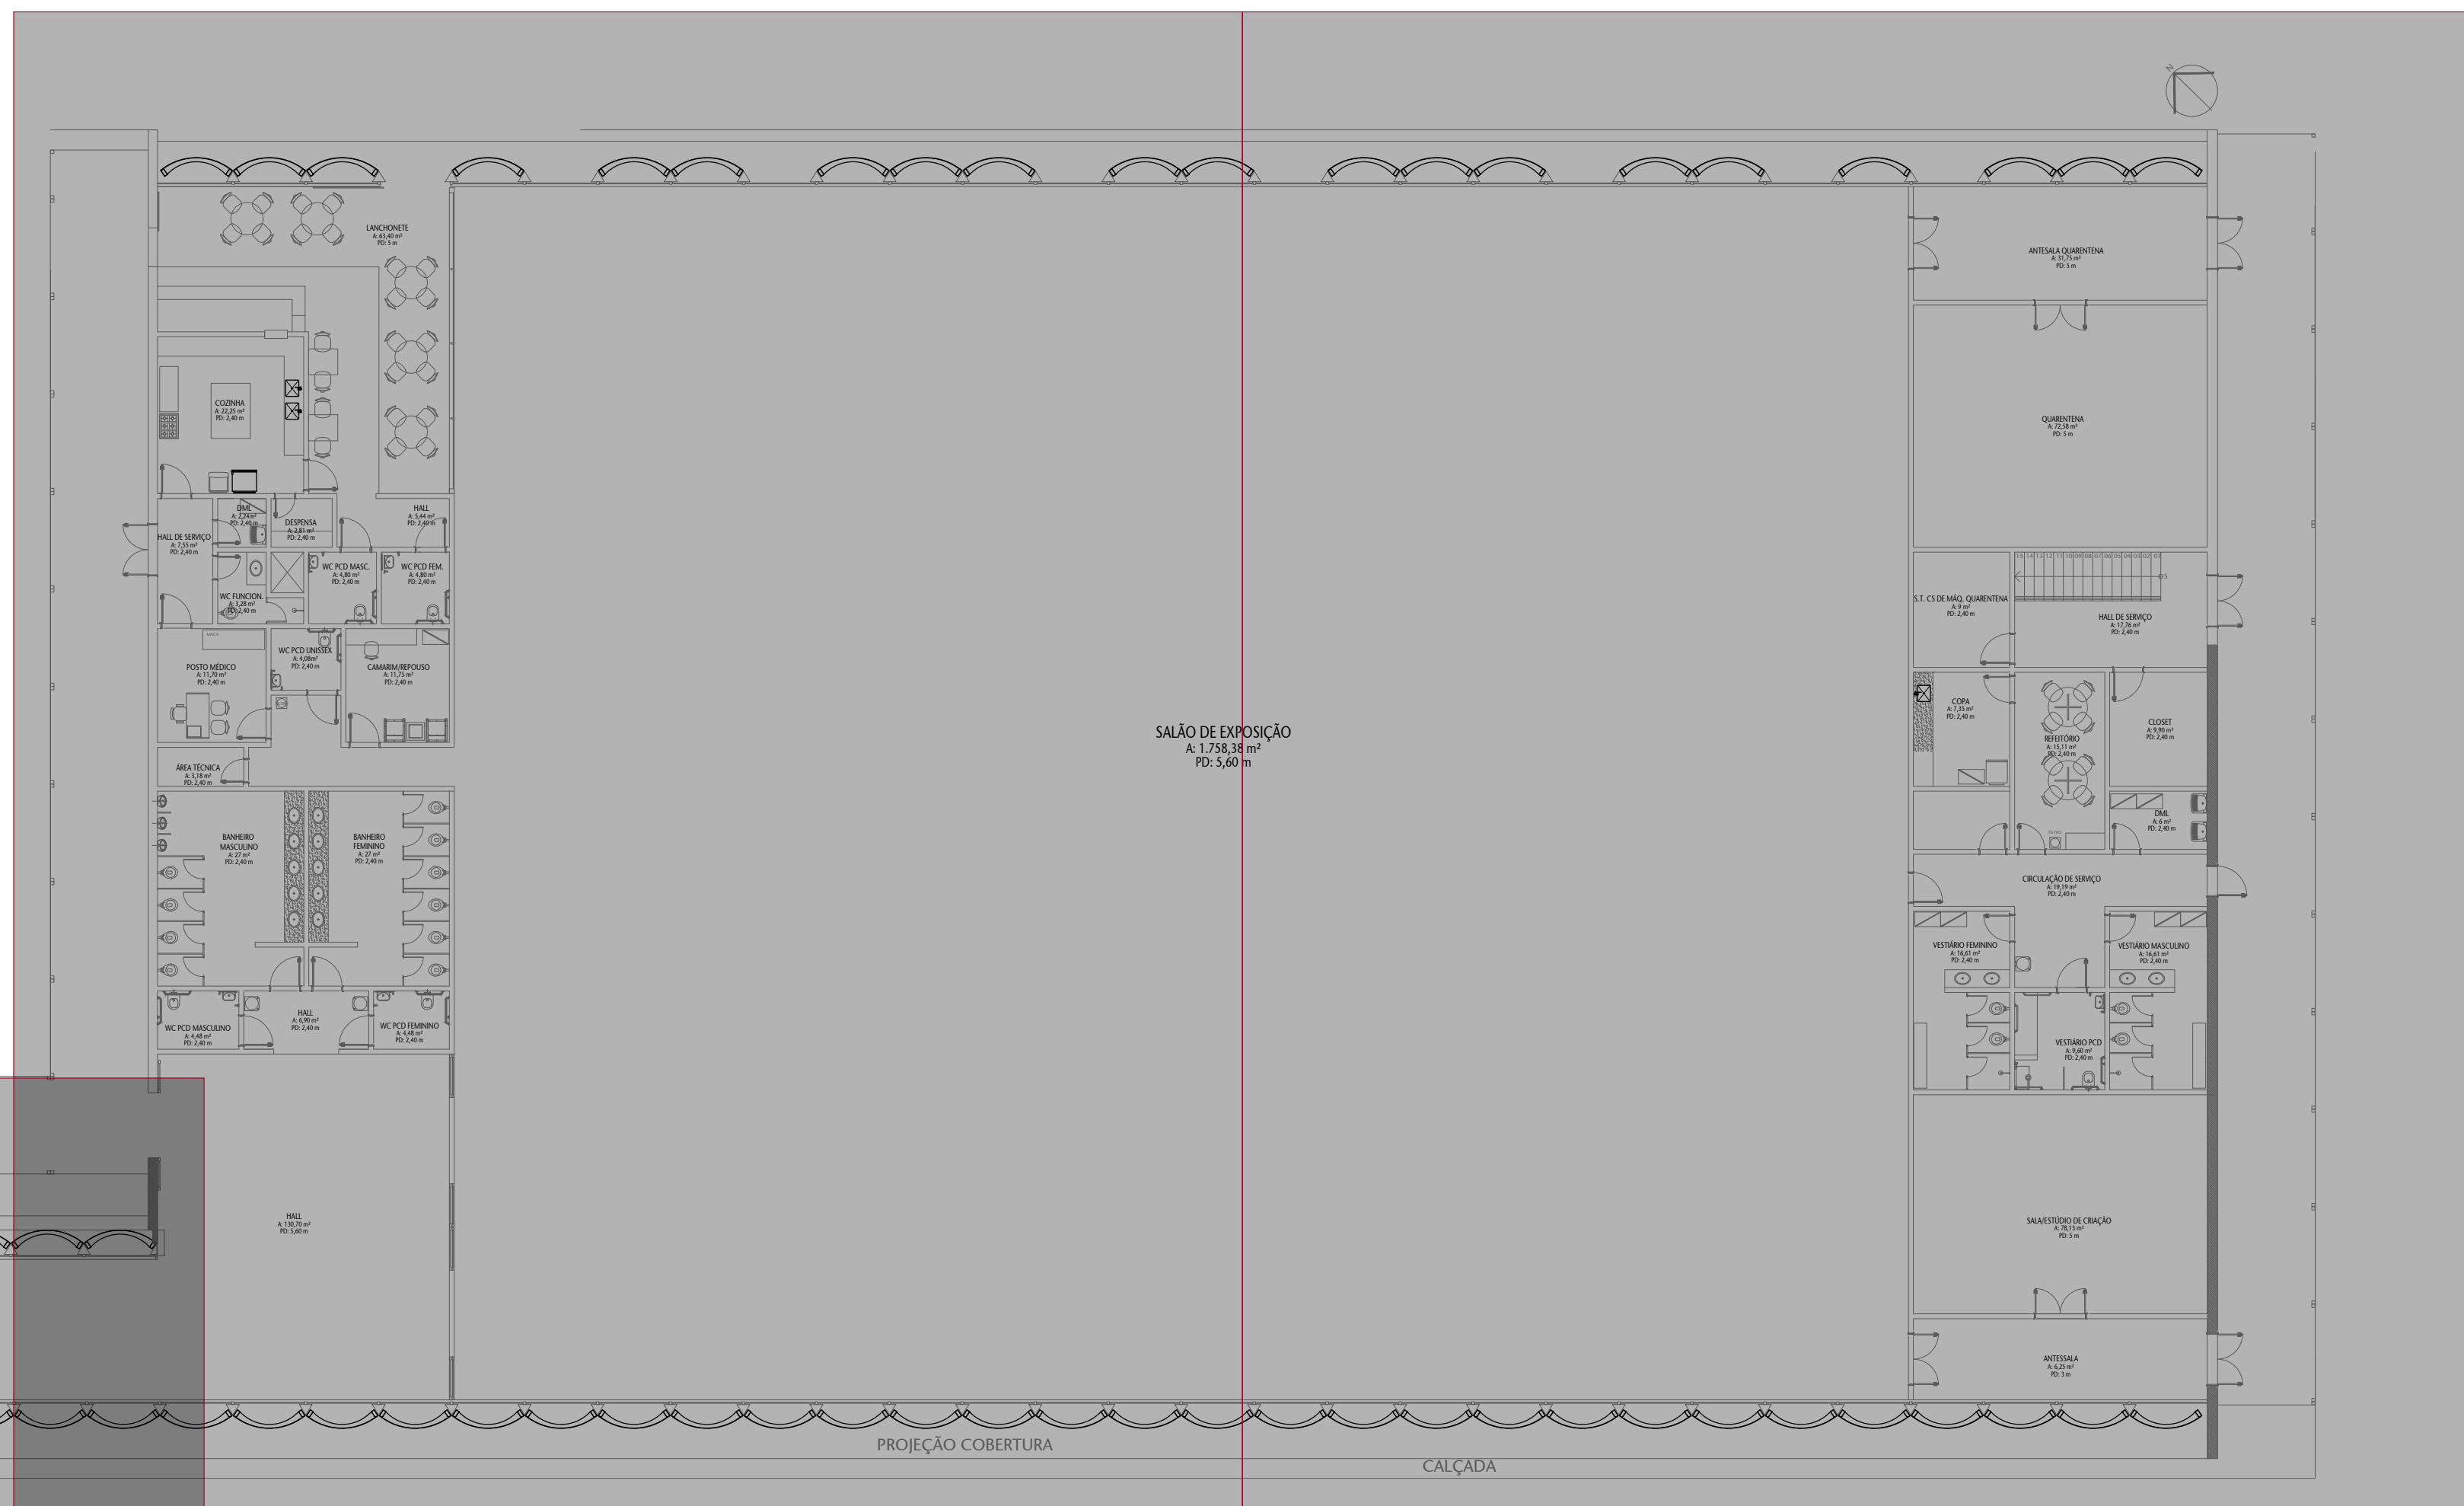

TRECHO 08

TRECHO 05

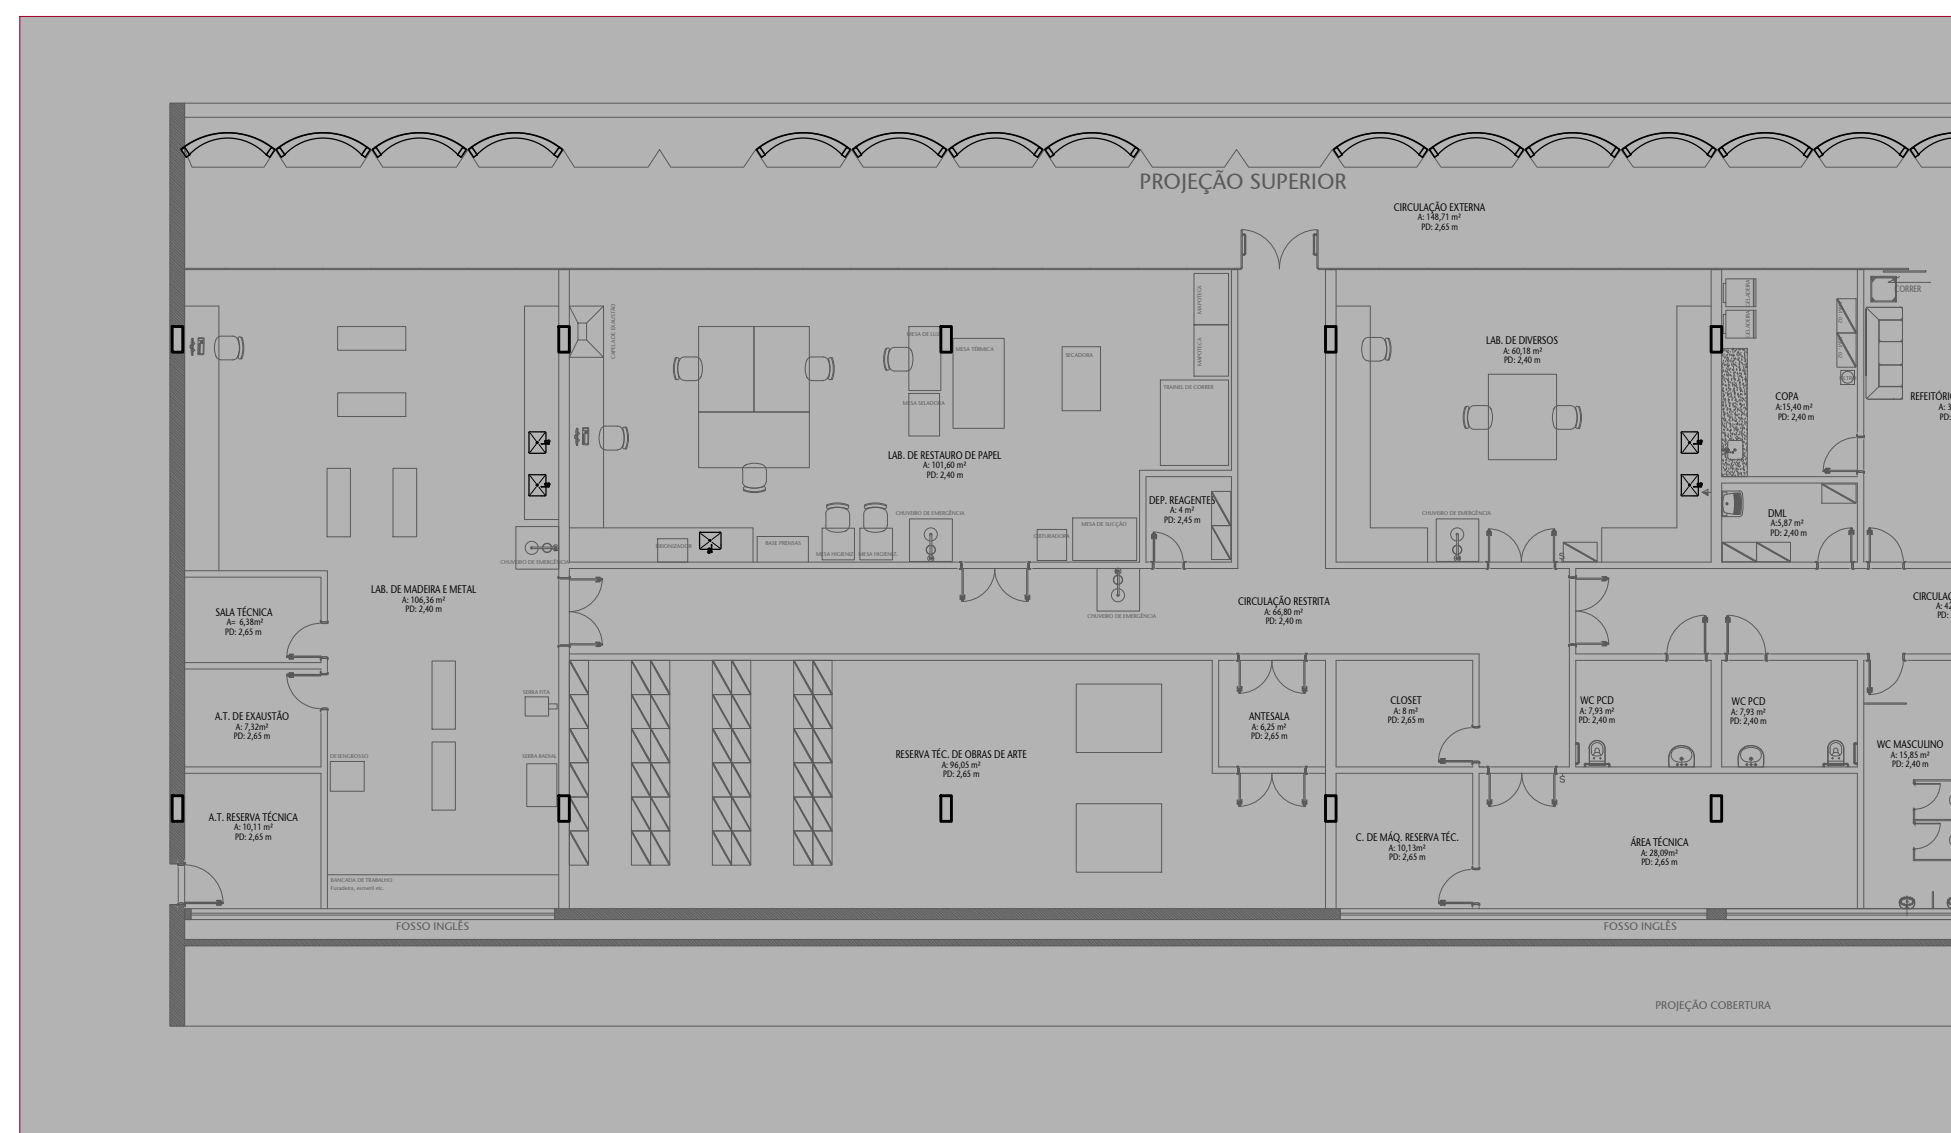


TRECHO 06

02

PLANTA BAIXA SEMIENTERRADO

ESCALA SEM ESC.

CONTROLE DE EMISSÃO DE DESENHOS				DATA	REVISOR
SENADO FEDERAL SECRETARIA DE INFRAESTRUTURA COORDENAÇÃO DE PROJETOS					
REVISOR(S): SINFRA				LOCAL: L4 NORTE	ÁREA DE INTER- NO
COORDE- NADOR	DESE- NADOR	DATA	PROJETO: CCPU	DATA: 02/05/2023	PROJ. PRINCIPAL
ARQUITETO	DESE- NADOR	DATA	TÍTULO DA PRANCHETA: PLANTA BAIXA GERAL	ESCALA: SEM ESC.	1/9
REVISOR(S)	LOCAL	DATA			

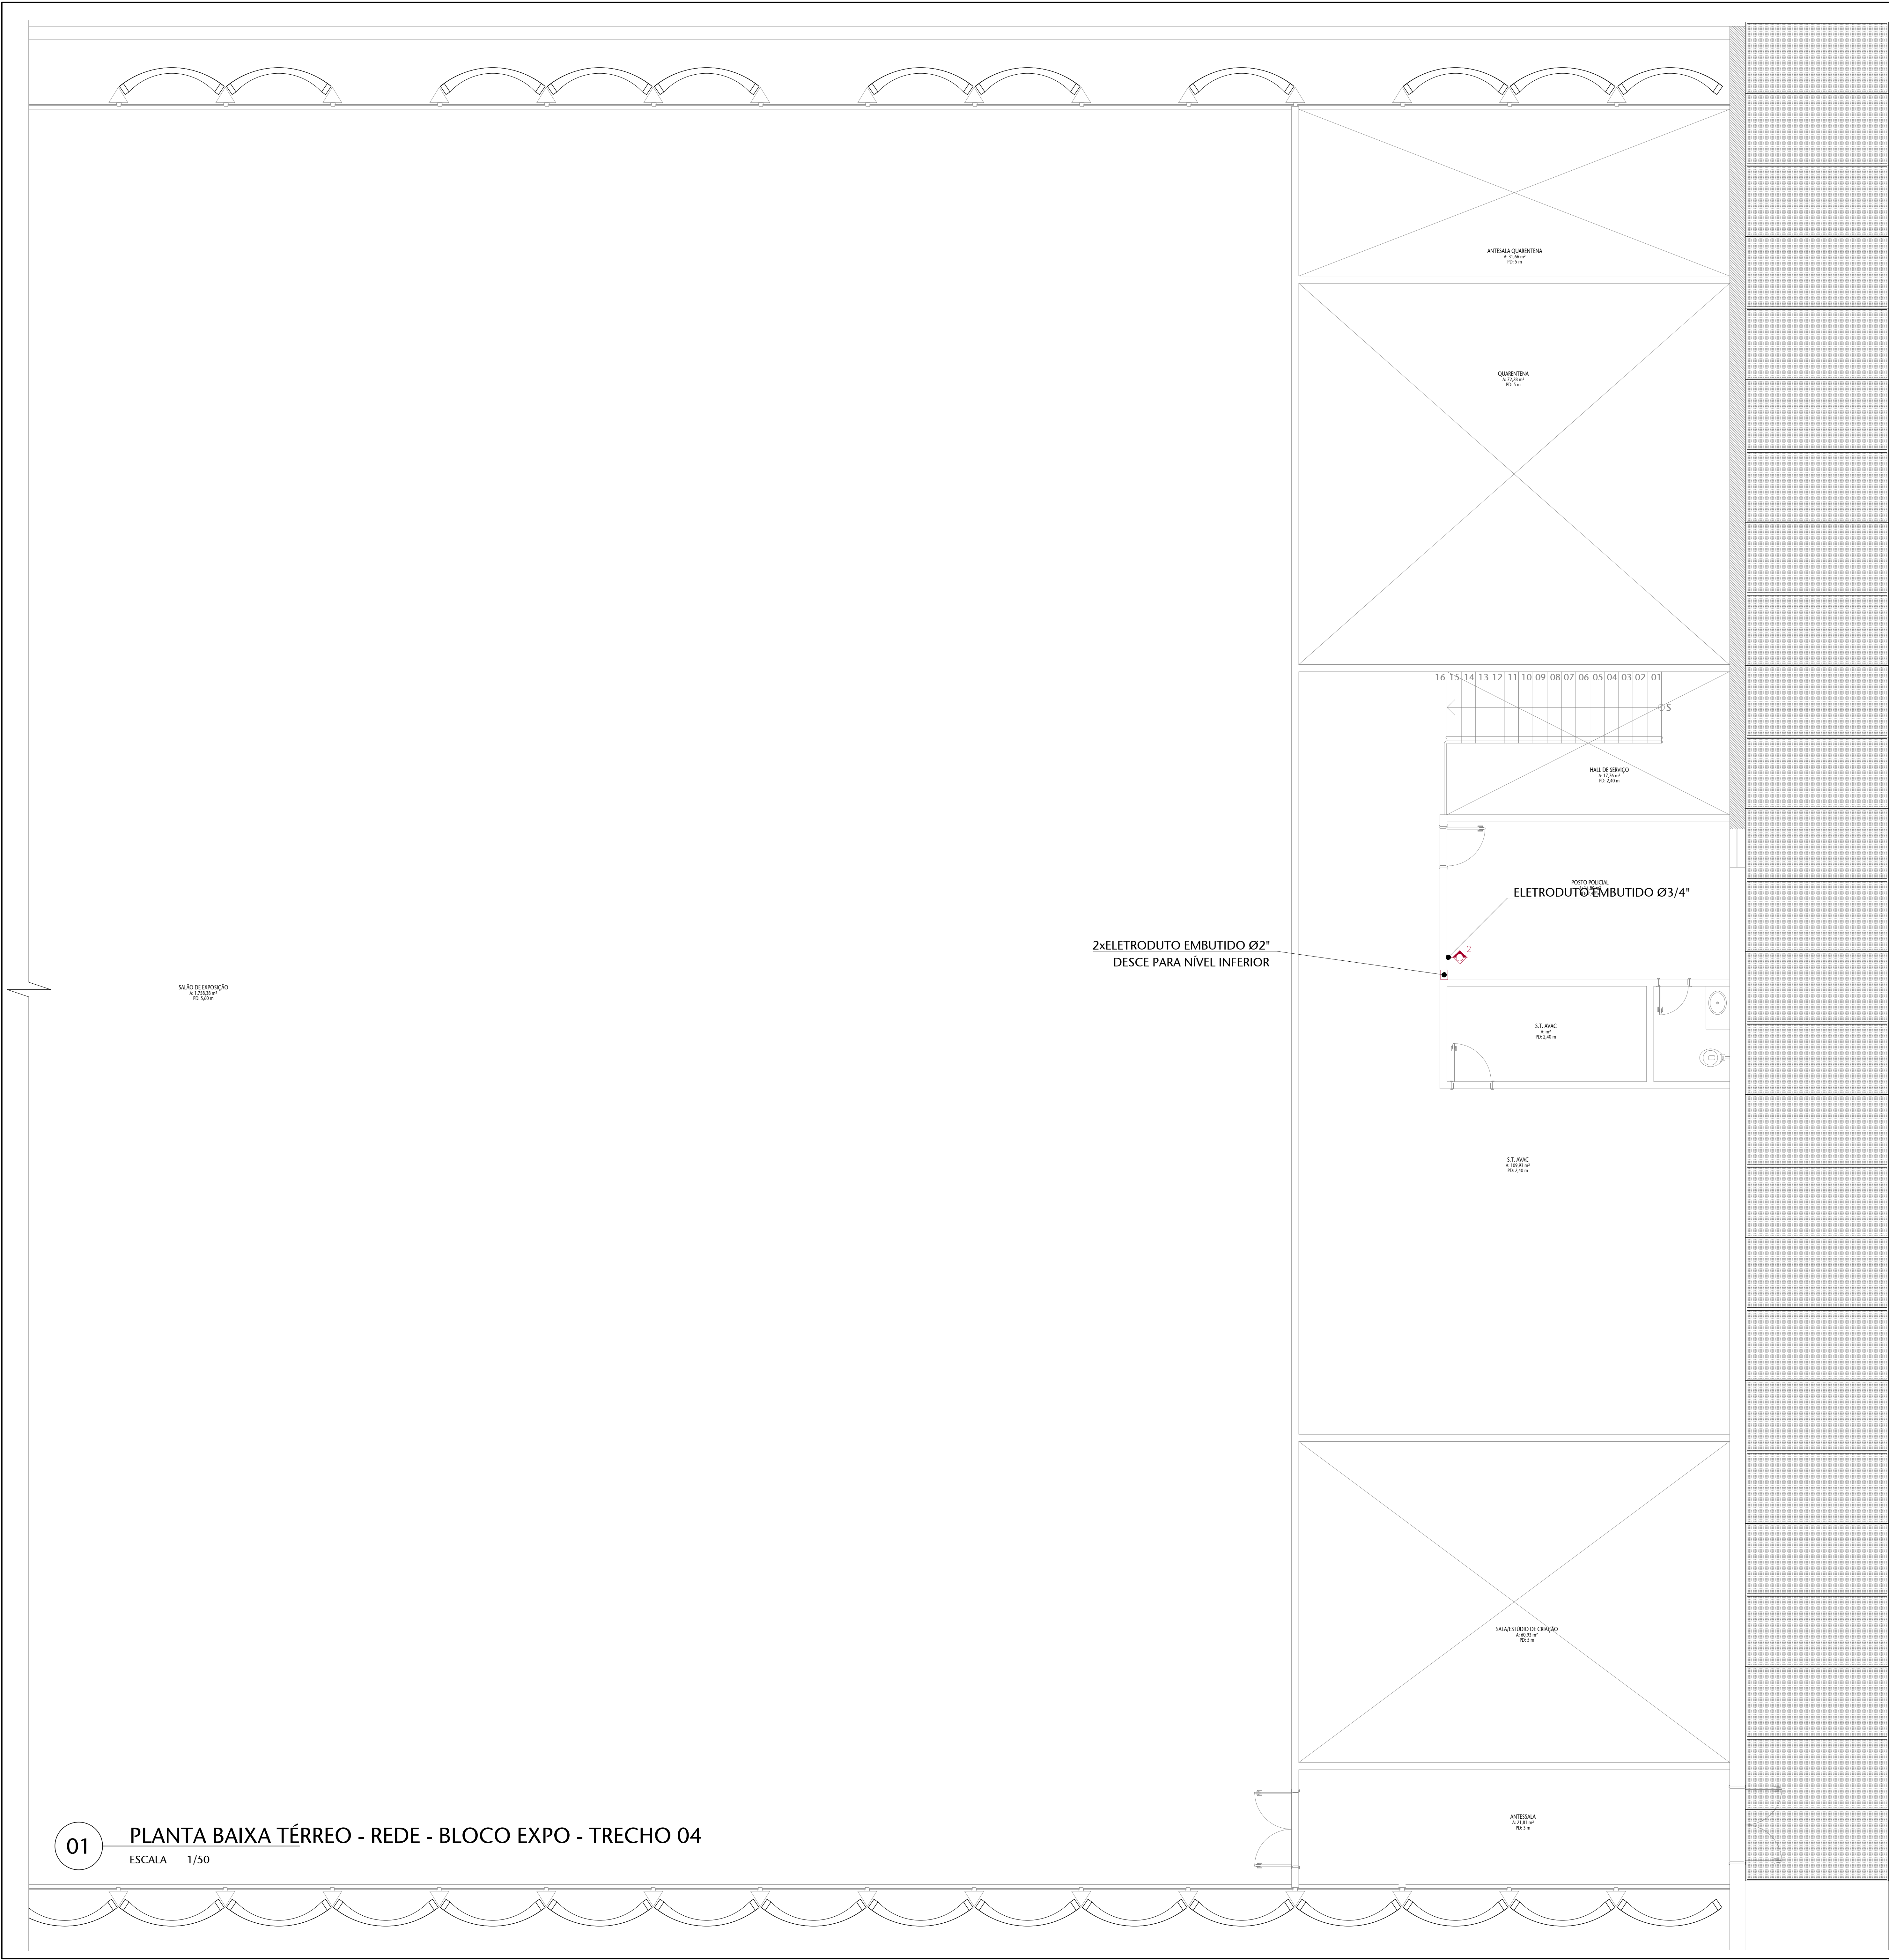

01 PLANTA BAIXA TÉRREO - REDE - BLOCO EXPO - TRECHO 04

ESCALA 1/50


Nº CONTROLE DE EMISSÃO DE DESENHOS				DATA	REVISOR
SENADO FEDERAL SECRETARIA DE INFRAESTRUTURA COORDENAÇÃO DE PROJETOS					
INTERESSADOS:				LOCAL: INSCRIÇÃO EXTERNO	ÁREA DE INTERV.
SINFRA				L4 NORTE	4º
COORDENADOR	DESENVOLVIDOR	REVISOR	PROJETO	DATA	5/9
ARQUITETO	DESENHADOR	DATA	TÍTULO DA PRONAL	ESCALA	
REVISOR	LOCALIZAÇÃO	DATA	PLANTA BAIXA - TÉRREO BLOCO EXPOSIÇÃO	ESCALA	



ESCALA 1/50

LEGENDA DE CORES E LINHAS	
	A CONSTRUIR
	BASE ARQUITETÔNICA
	ELETROCALHA 200x100 mm


FORMATO: A0

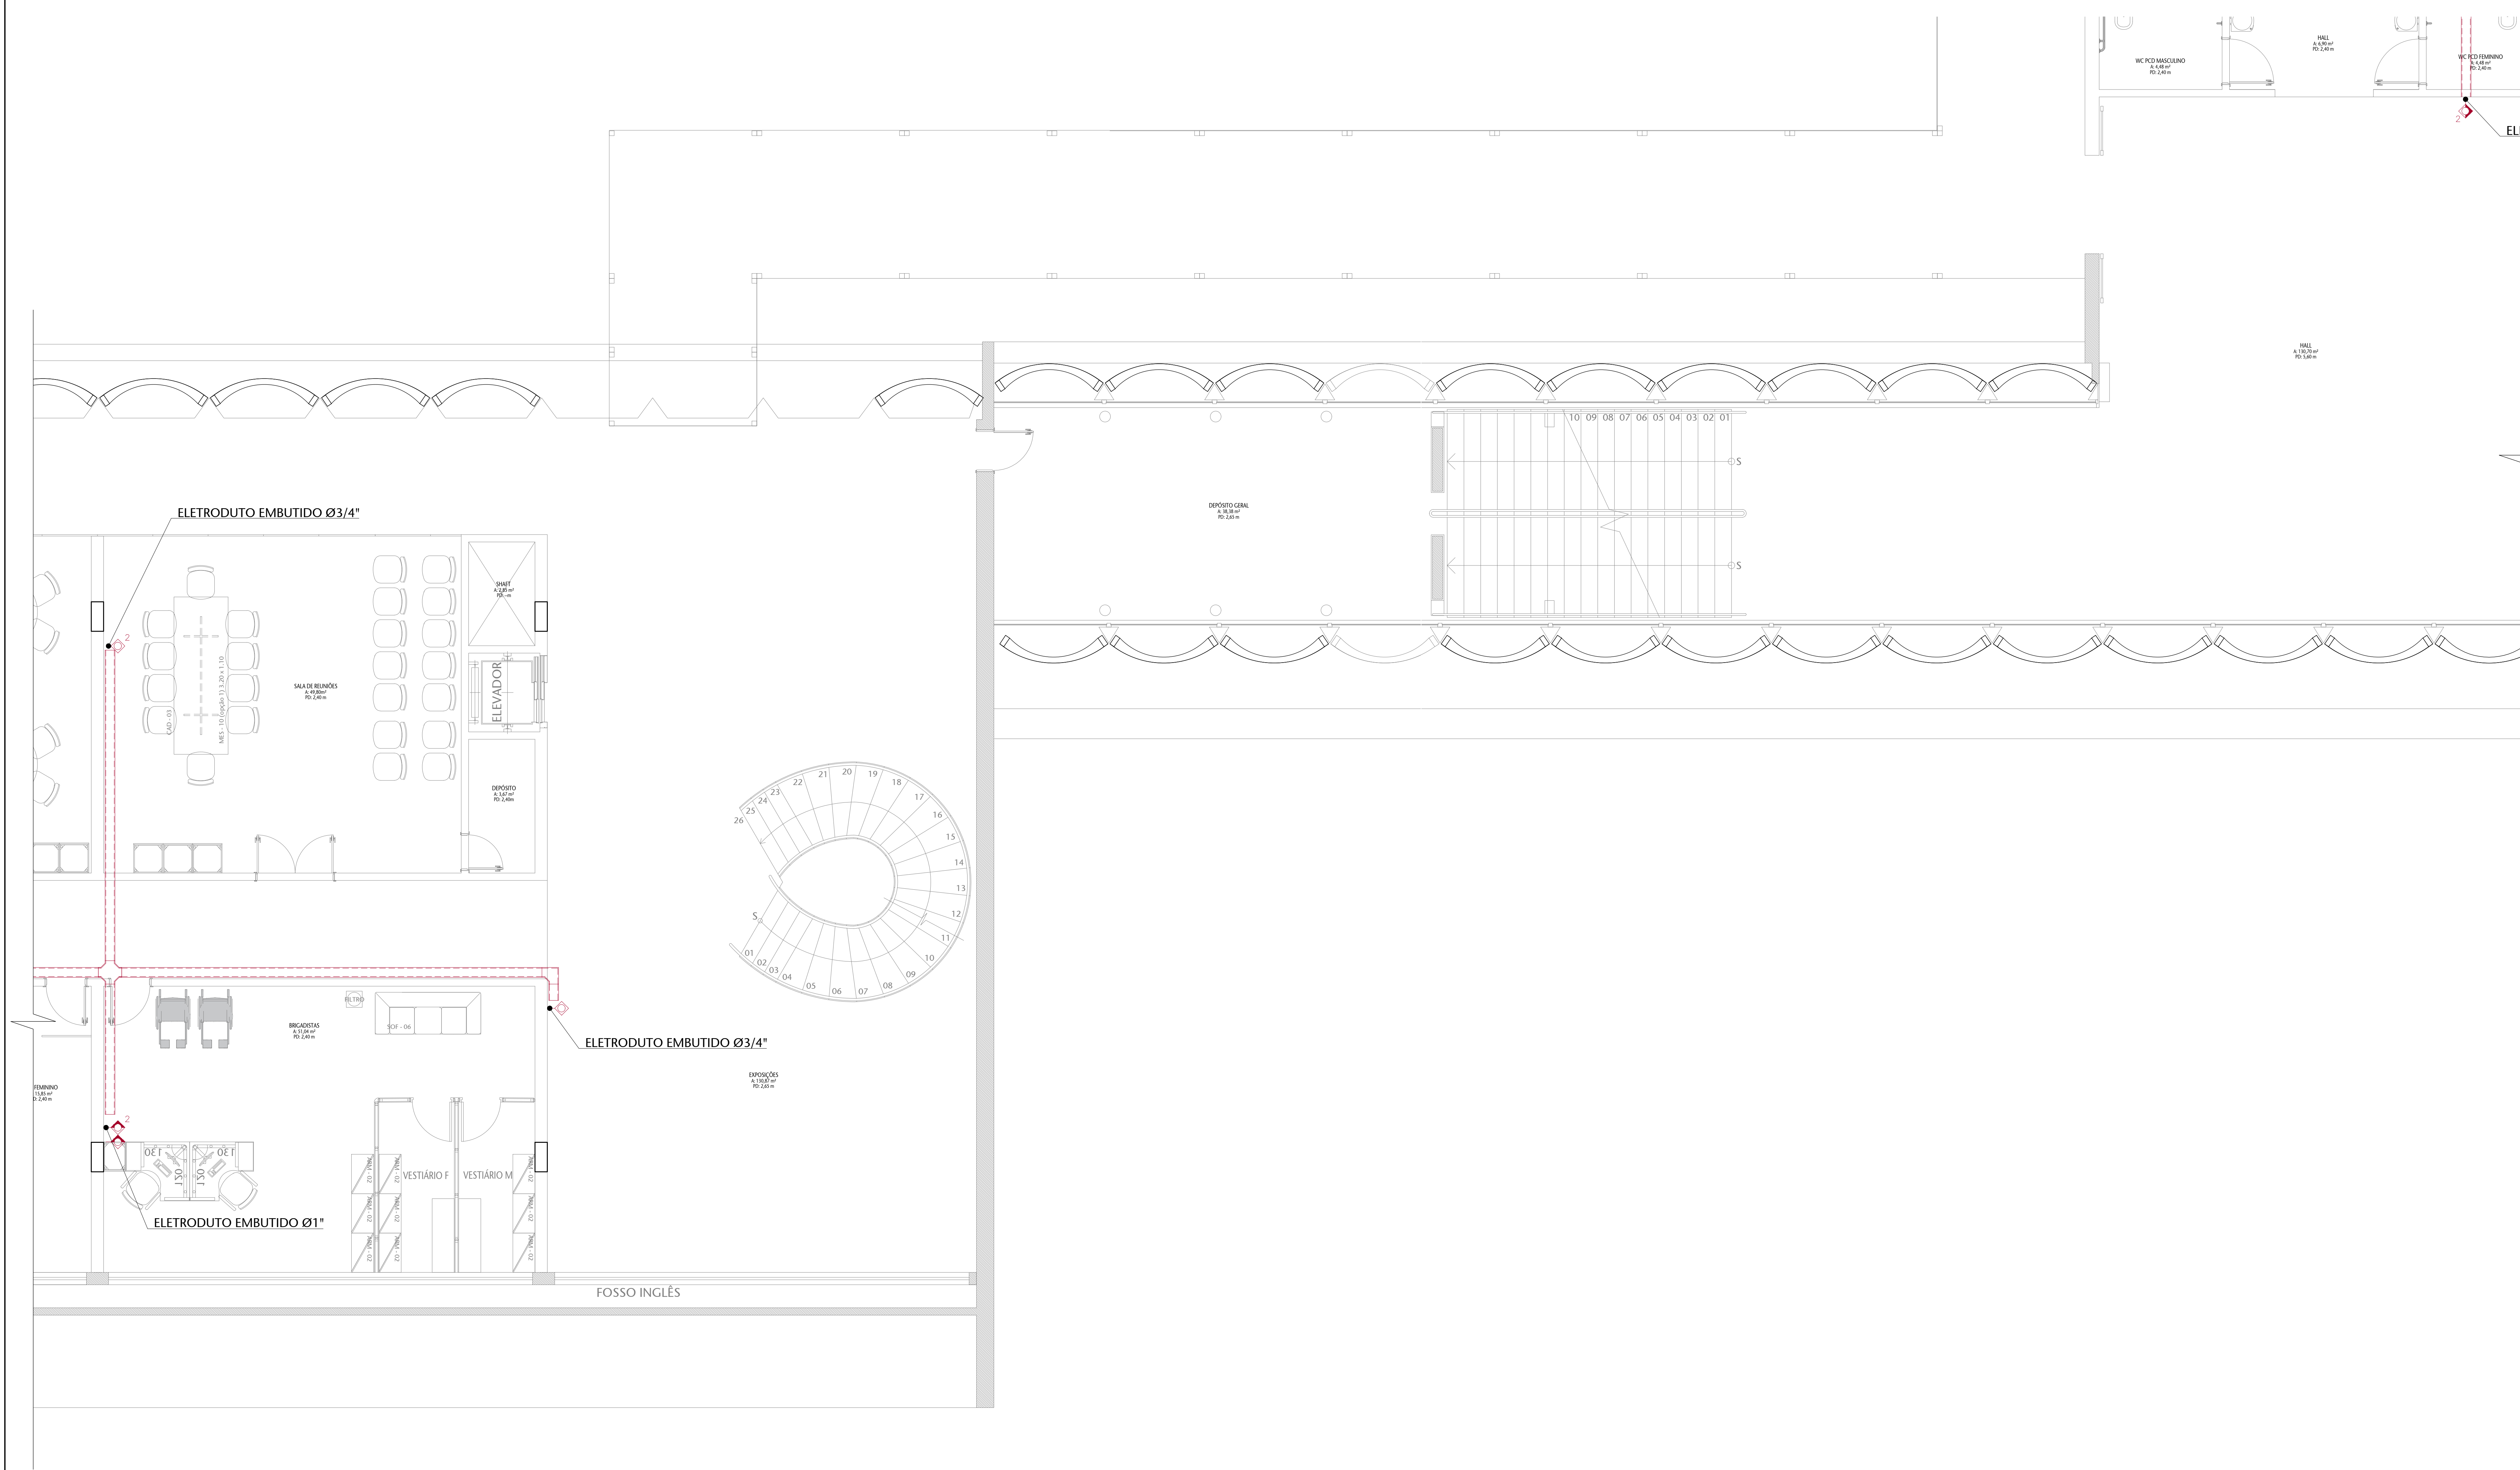

01 PLANTA BAIXA SEMIENTERRADO - REDE - BLOCO ADM - TRECHO 06


ESCALA 1/50

Nº CONTROLE DE EMISSÃO DE DESENHOS				DATA	REVISOR
SENADO FEDERAL SECRETARIA DE INFRAESTRUTURA COORDENAÇÃO DE PROJETOS					
INTERESSADOS:				LOCAL:	ÁREA DE INTERV.
SINFRA				L4 NORTE	4º
CODIGO	DESCRIÇÃO	DATA	PROJETO	DATA	PROJ. PRONCHAL
00000	00000	00000	CCPU	00000	7/9
ARQUITETO	DESENHADO	DATA	TÍTULO DA PRONCHAL	ESCALA	
00000	00000	00000	PLANTA BAIXA - SEMIEN. BLOCO ADM	1:50	

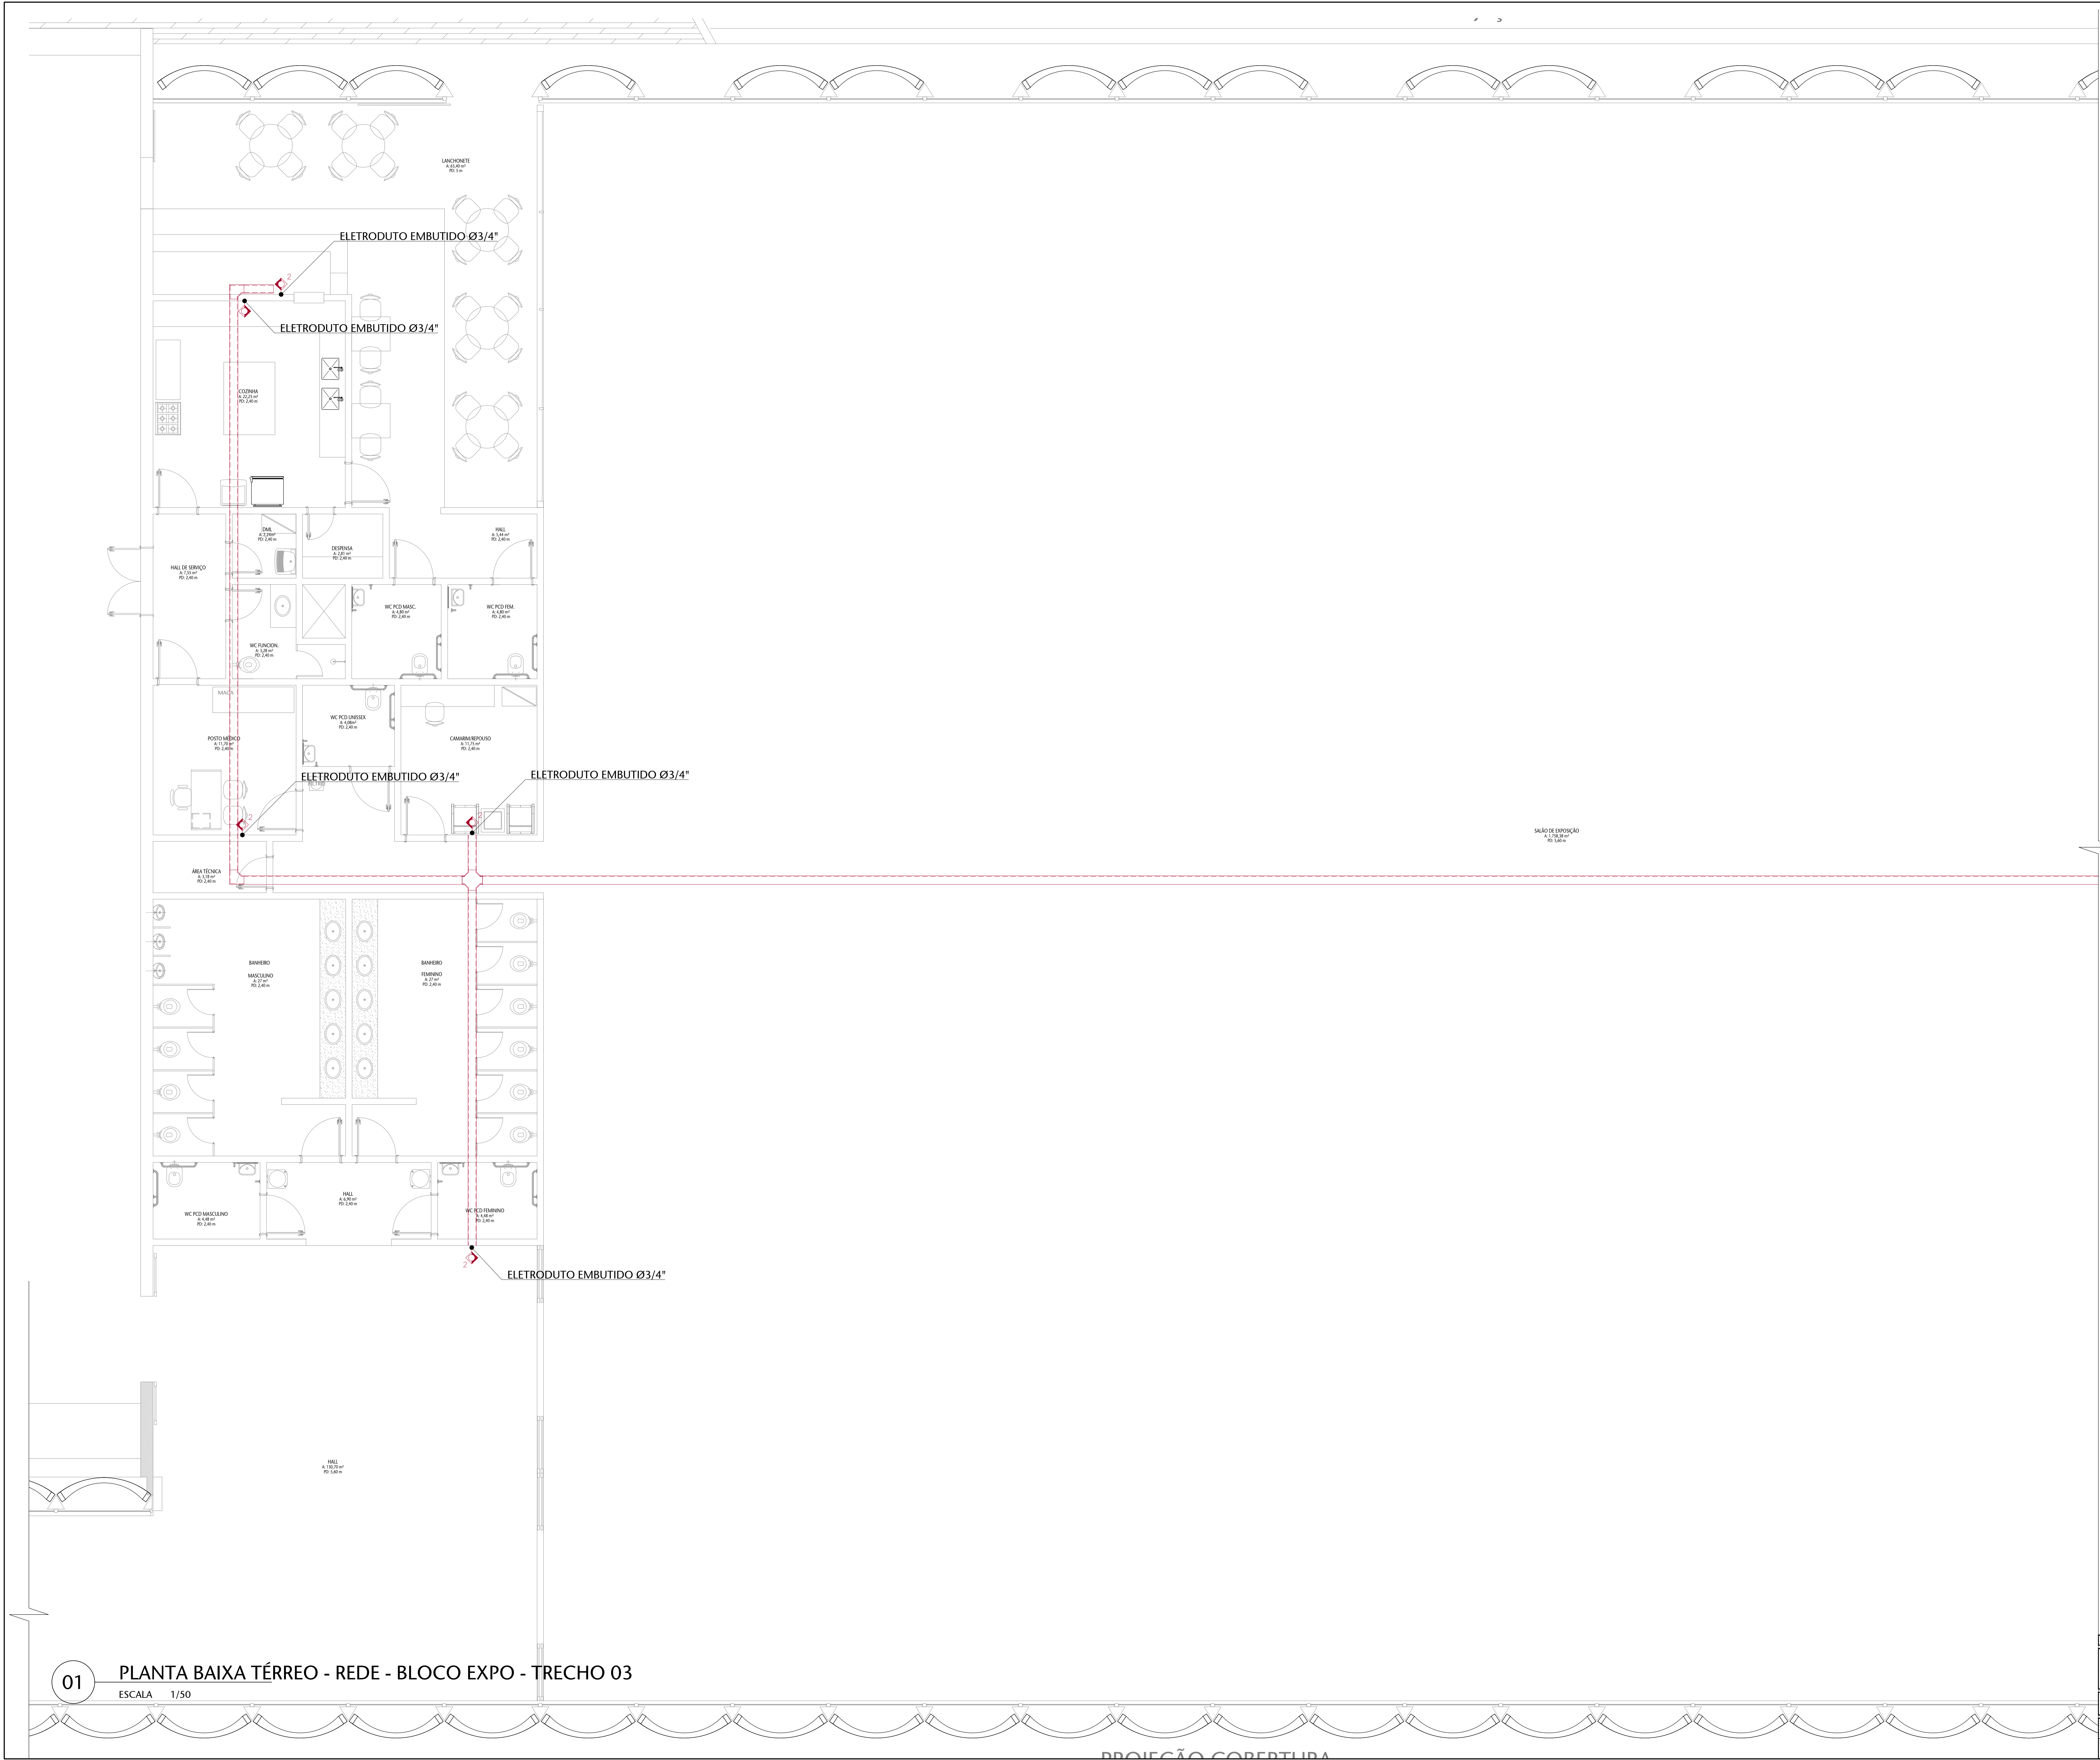

01 PLANTA BAIXA TÉRREO - REDE - BLOCO EXPO - TRECHO 03
ESCALA 1/50



Nº		CONTROLE DE EMISSÃO DE DESENHOS				DATA	REVISOR
SENADO FEDERAL SECRETARIA DE INFRAESTRUTURA COORDENAÇÃO DE PROJETOS							
REVISOR(S)		LOCAL				ÁREA DE INTER.	
SINRA		L4 NORTE				AP	
CODIGO	DESENHO	DATA	PROJETO	REVISOR	DATA	TP PROJETO	
00000	00000	00000	CCPU	00000	00000	8/9	
ARQUITETO	DESENHO	DATA	TÍTULO DA PRONAL	ESCALA	1:50		
VANESSA B	LUCAS PARANHOS	06/01/2021	PLANTA BAIXA - SEMIEN. BLOCO EXPO				

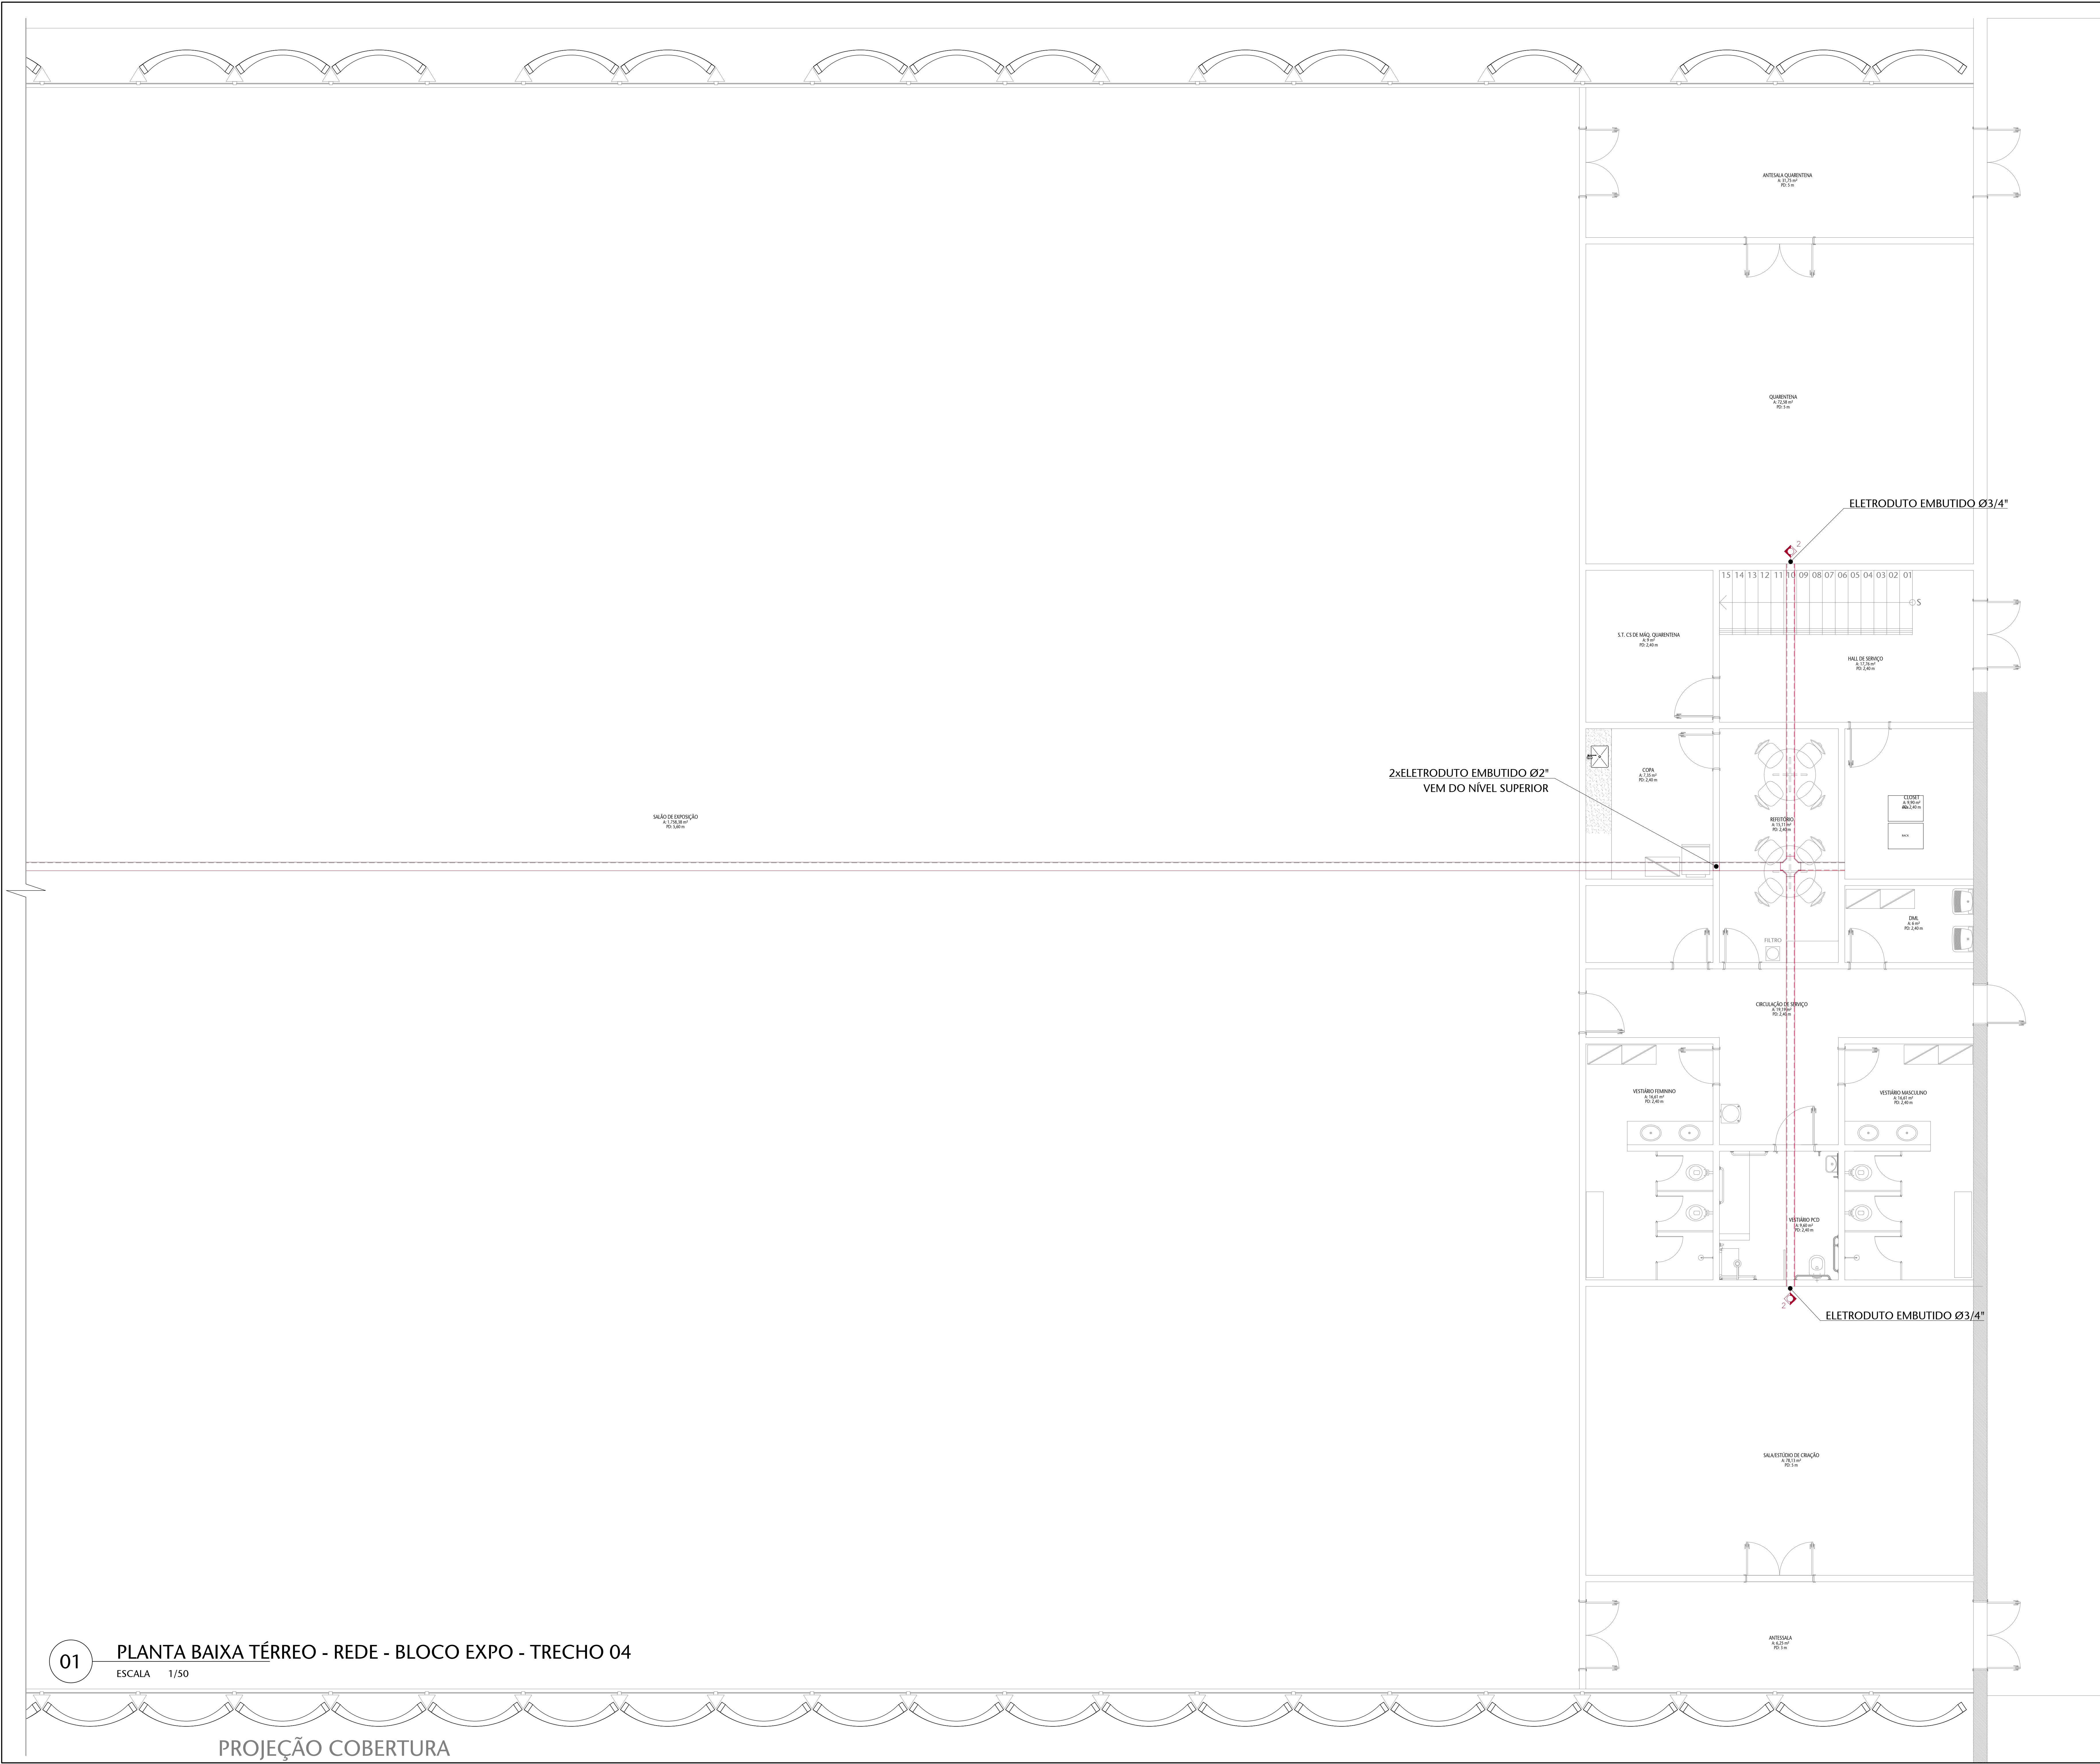









01 PLANTA BAIXA TÉRREO - REDE - BLOCO EXPO - TRECHO 04
ESCALA 1/50

PROJEÇÃO COBERTURA

Nº CONTROLE DE EMISSÃO DE DESENHOS				DATA	REVISOR
SENADO FEDERAL SECRETARIA DE INFRAESTRUTURA COORDENAÇÃO DE PROJETOS					
INTERESSADO: SINFRA				LOCAL: L4 NORTE	ÁREA DE INTERV. M²
COORDENADOR: LUCAS	DESENHADOR: LUCAS	DATA: 04/07/2023	PROJETO: CCPU	DATA: 04/07/2023	ÁREA DE INTERV. M²
ARQUITETO: LUCAS	DESENHADOR: LUCAS	DATA: 04/07/2023	TÍTULO DA PRONCHIA: PLANTA BAIXA - SEMIEN. BLOCO EXPO	ESCALA: 1:50	9/9

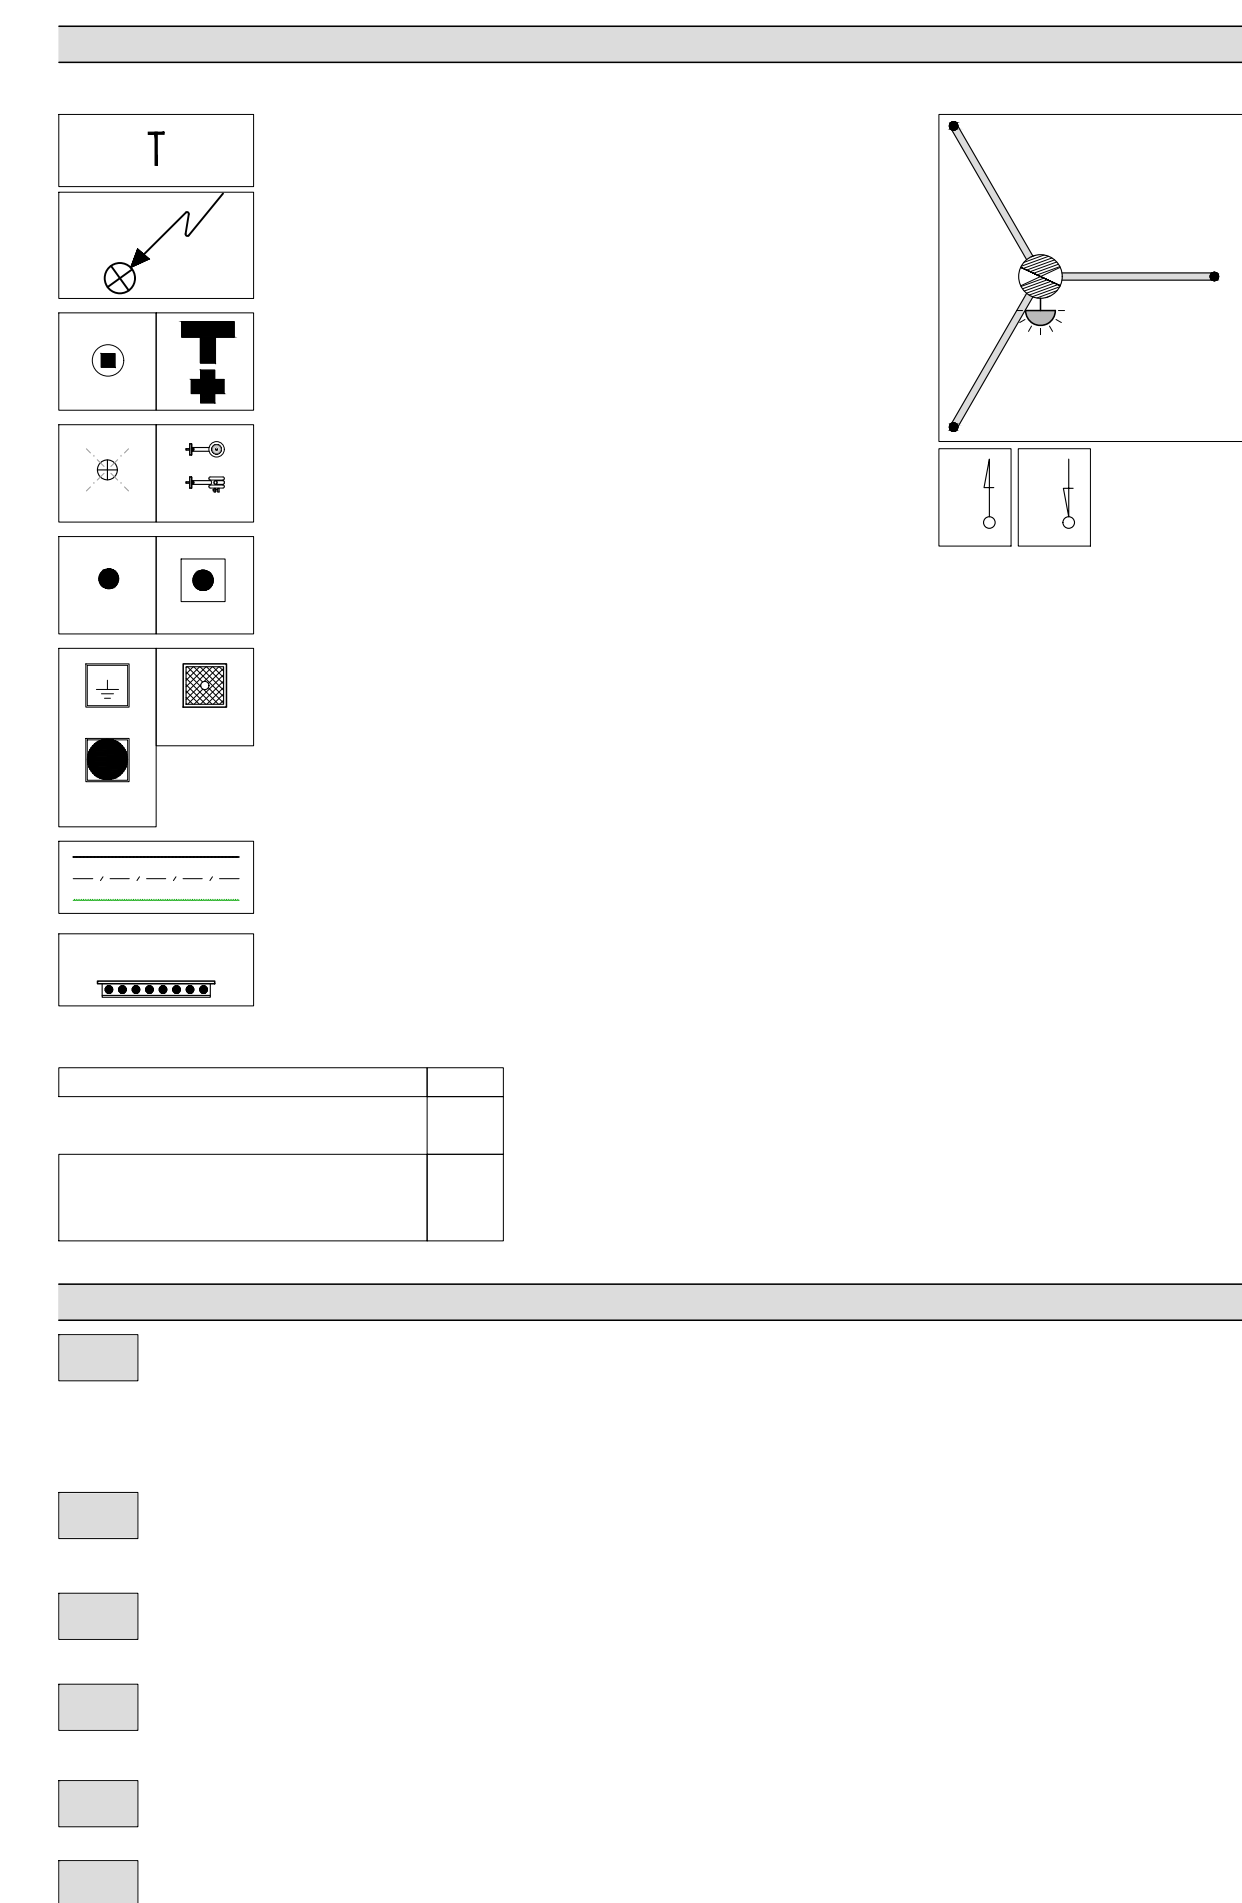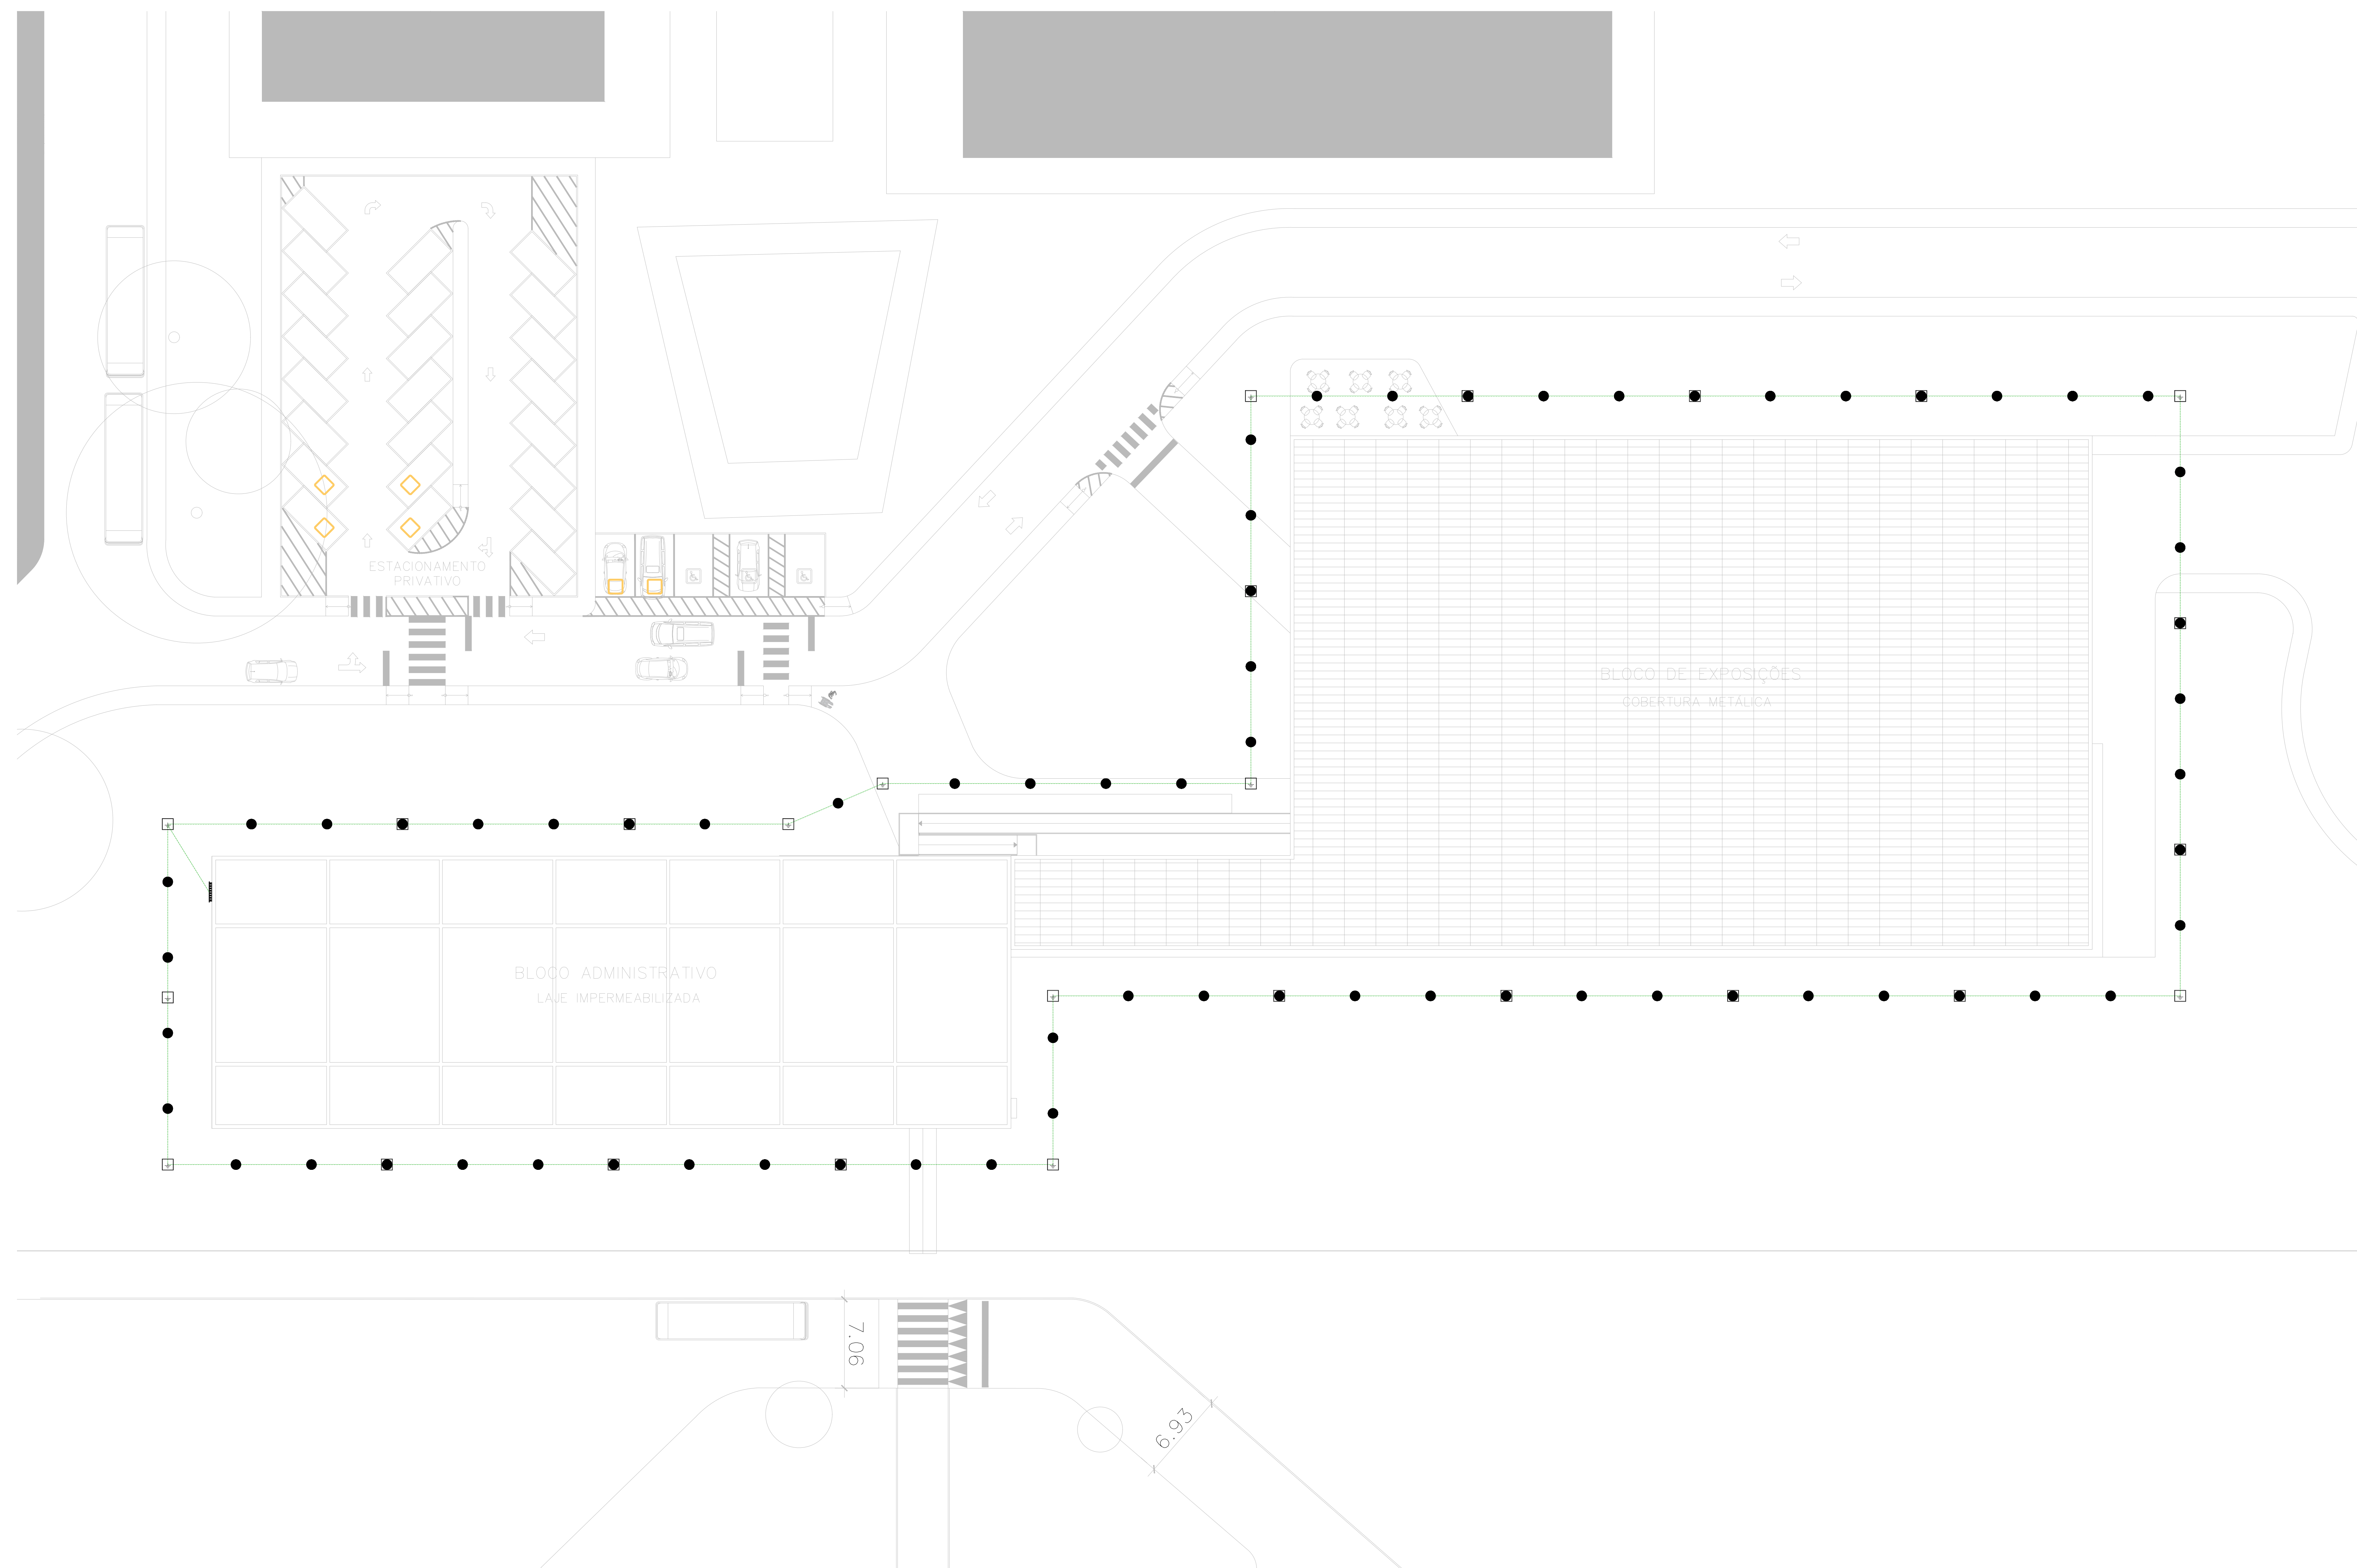


Nº			CONTROLE DE EMISSÃO DE DESENHOS				DATA		REVISOR		
SENADO FEDERAL SECRETARIA DE INFRAESTRUTURA COORDENAÇÃO DE PROJETOS											
PROJECCIONISTA				LOCAL				ENDETERMINADO EXTENSO		ÁREA DE ENTREV.	
SINFRA				L4 NORTE							
LÍDER		GESTOR ASSIST.	TABELA	PROJETO				FASE:		Nº PRONCHIA	
LUAN O.		JOELAO B.	07/7/05	CCPU				EST. PRELIMINAR		1/3	
ASSISTENTE		COPISTA		COPIA DA PRONCHIA							
VANESSA B.		TAÍSSA	20/04/2003	ATERAMENTO				COTAC.			
								1/200			

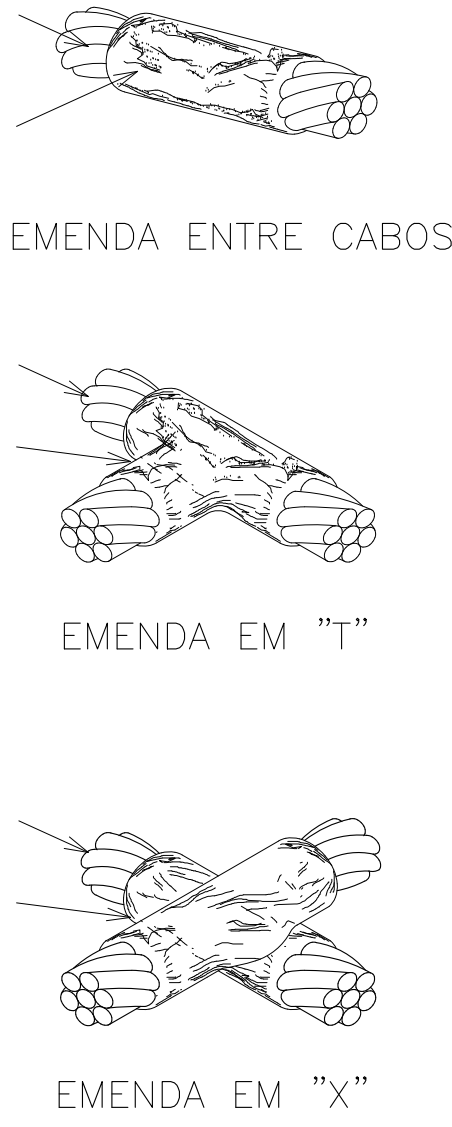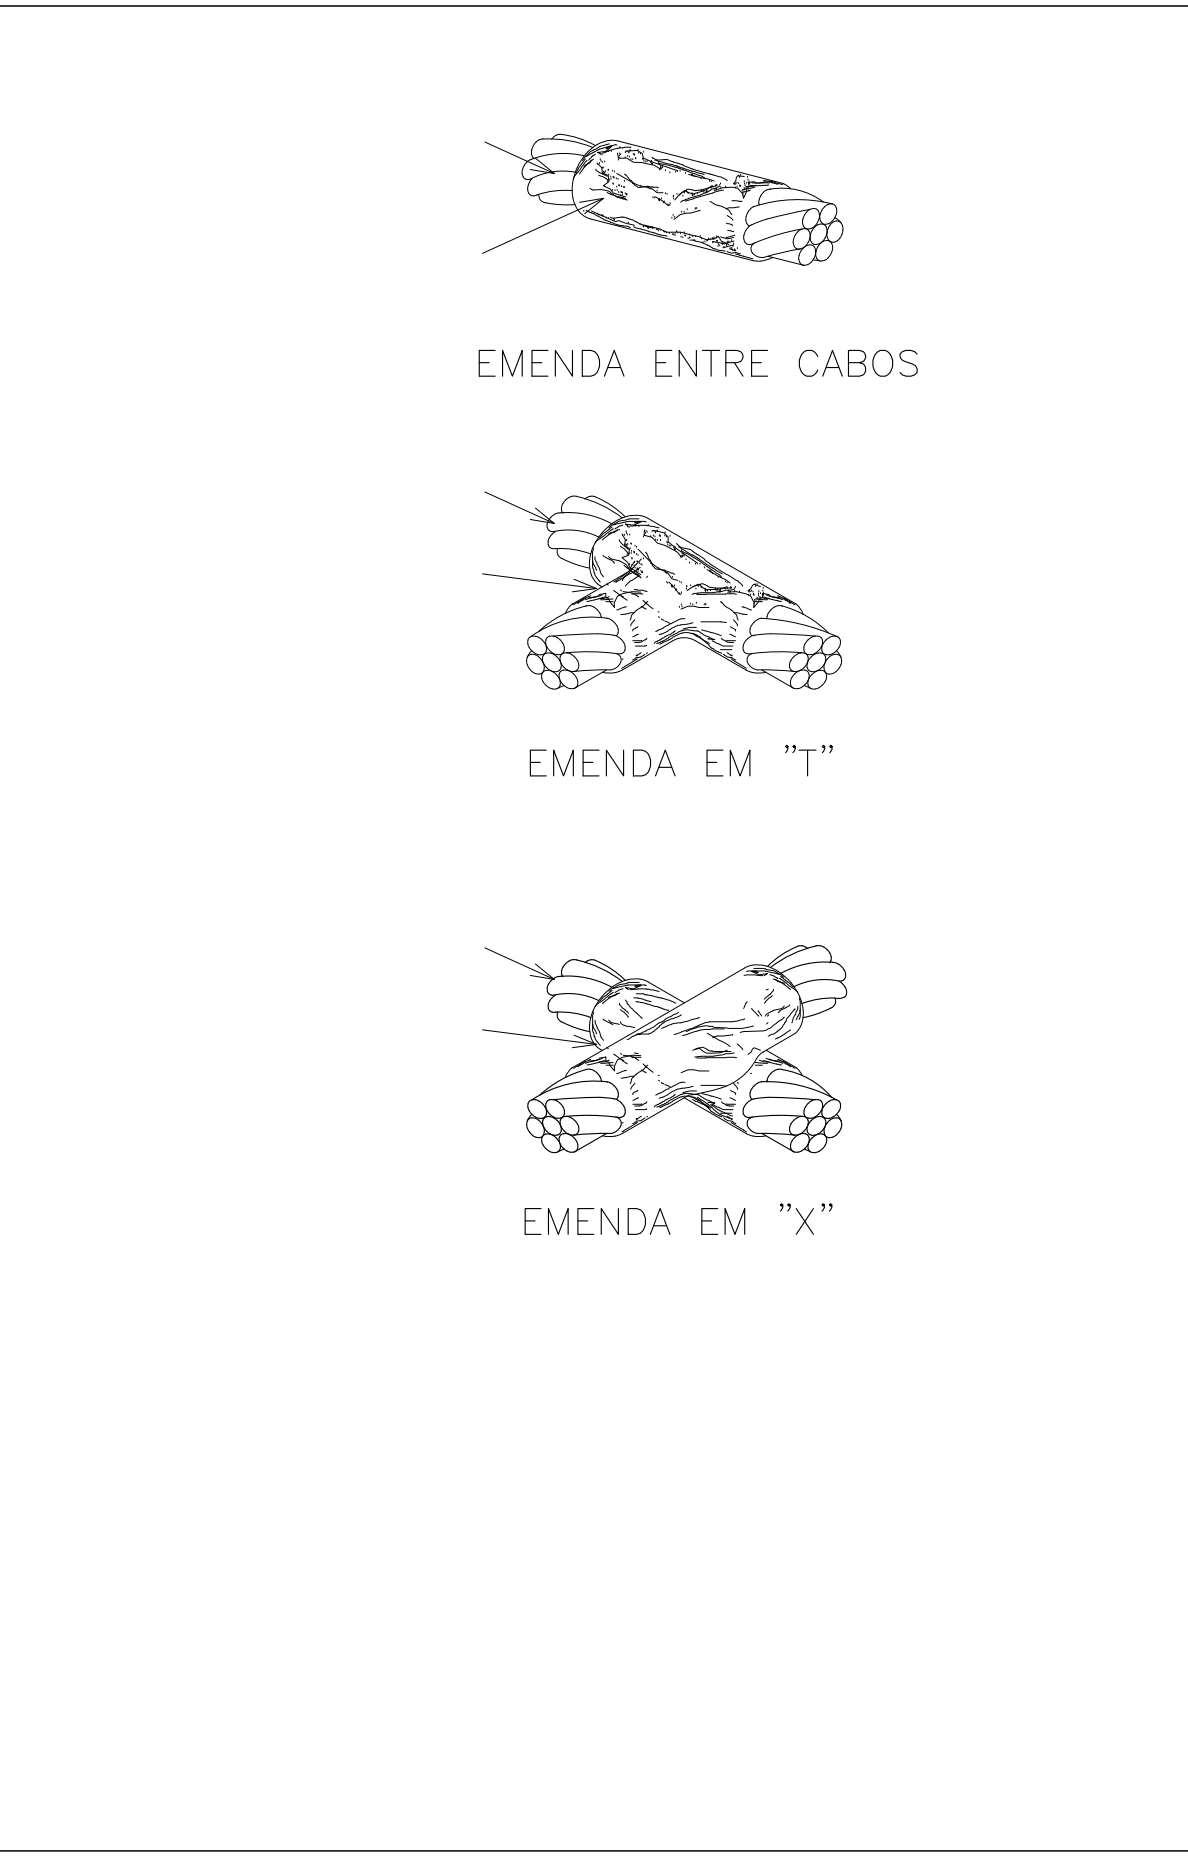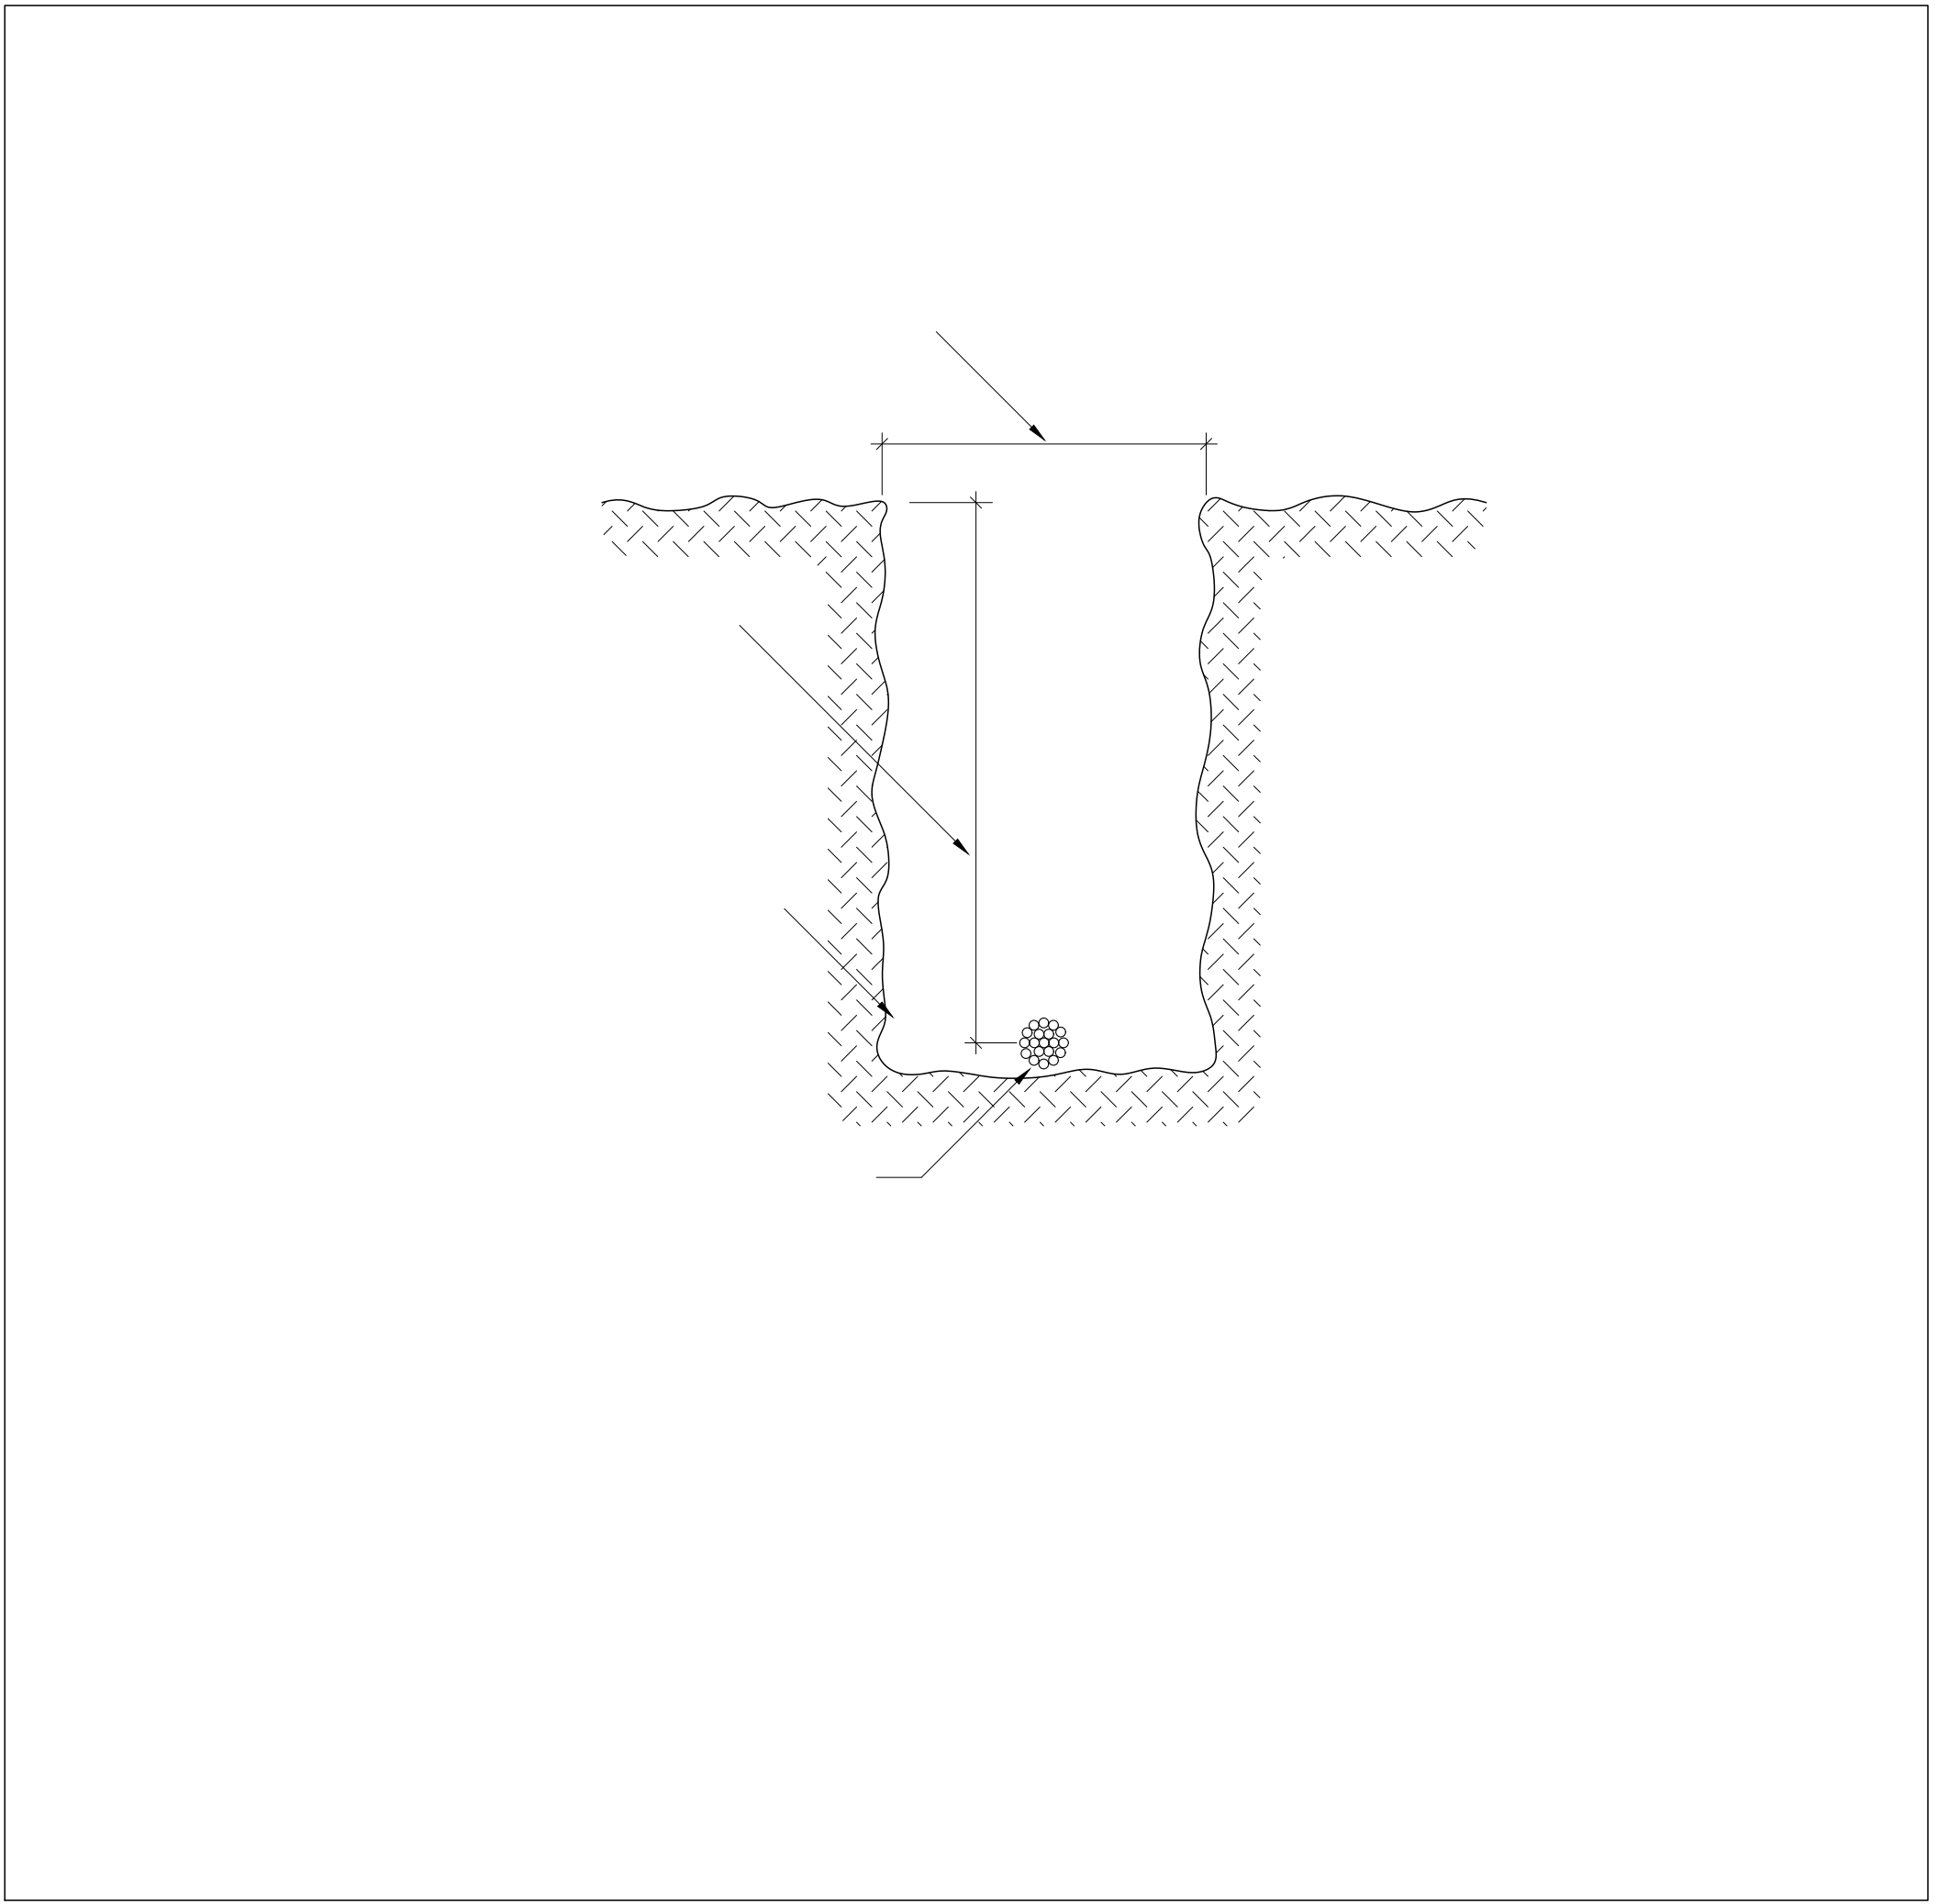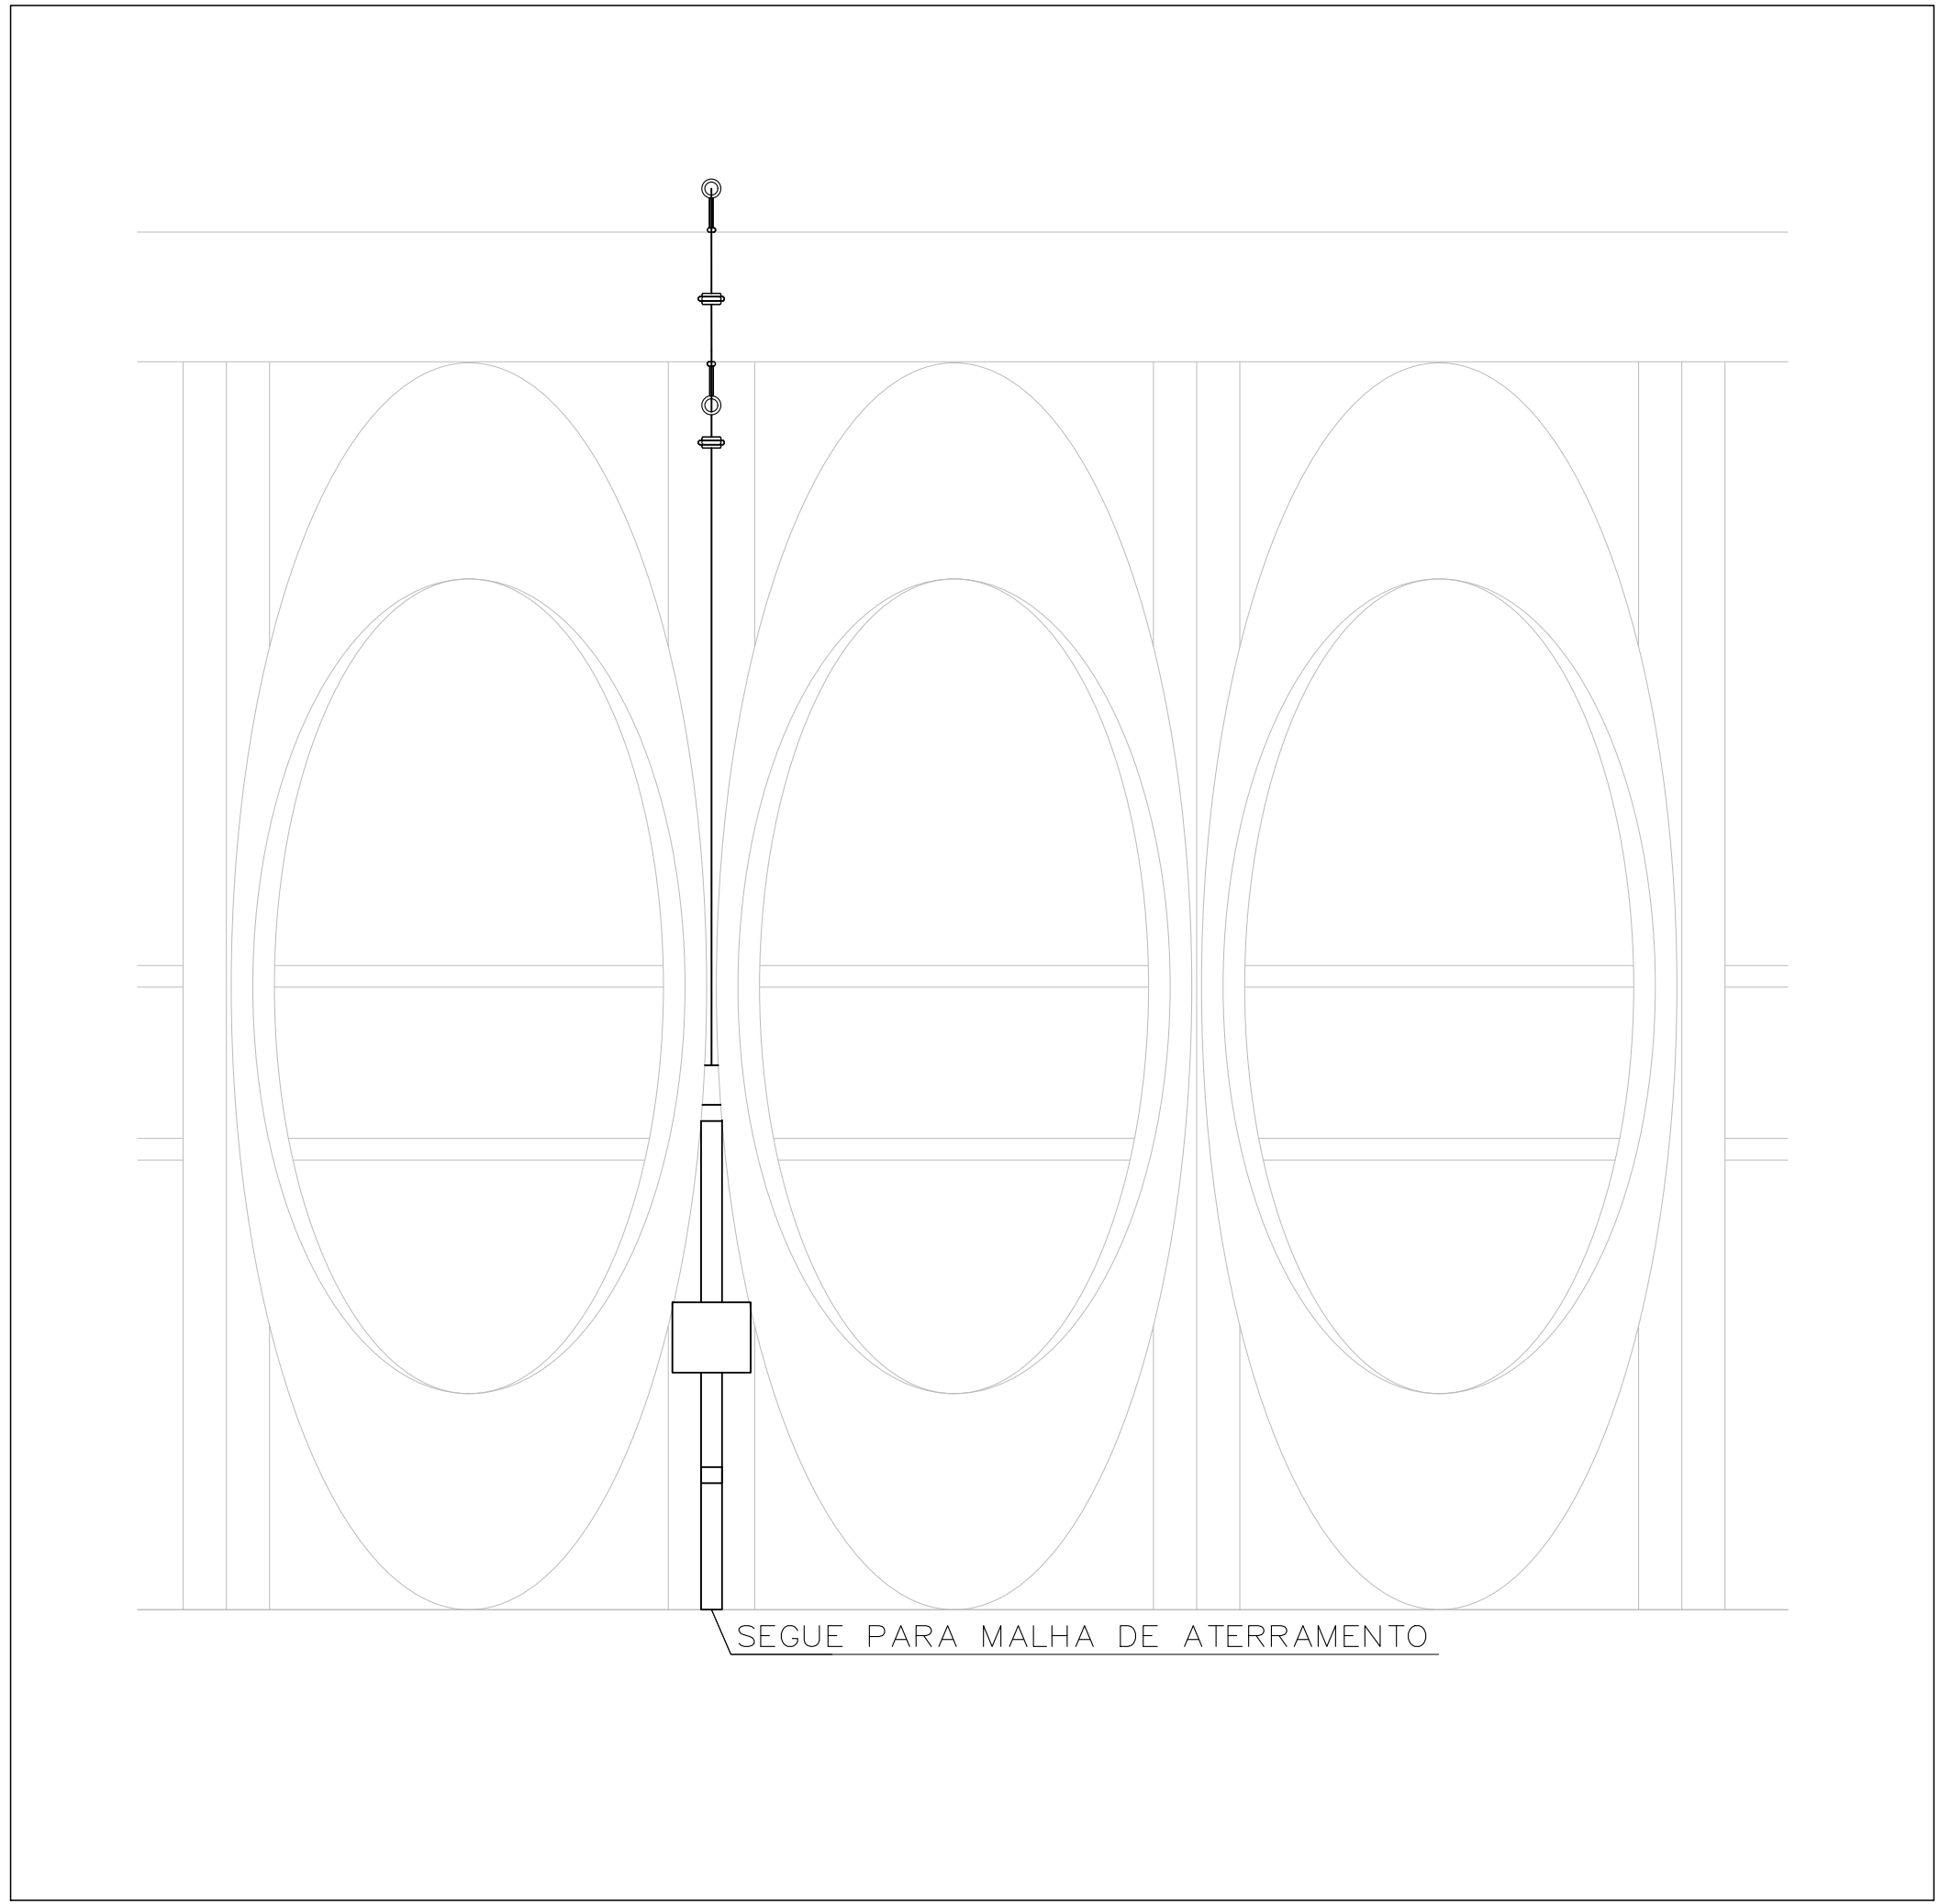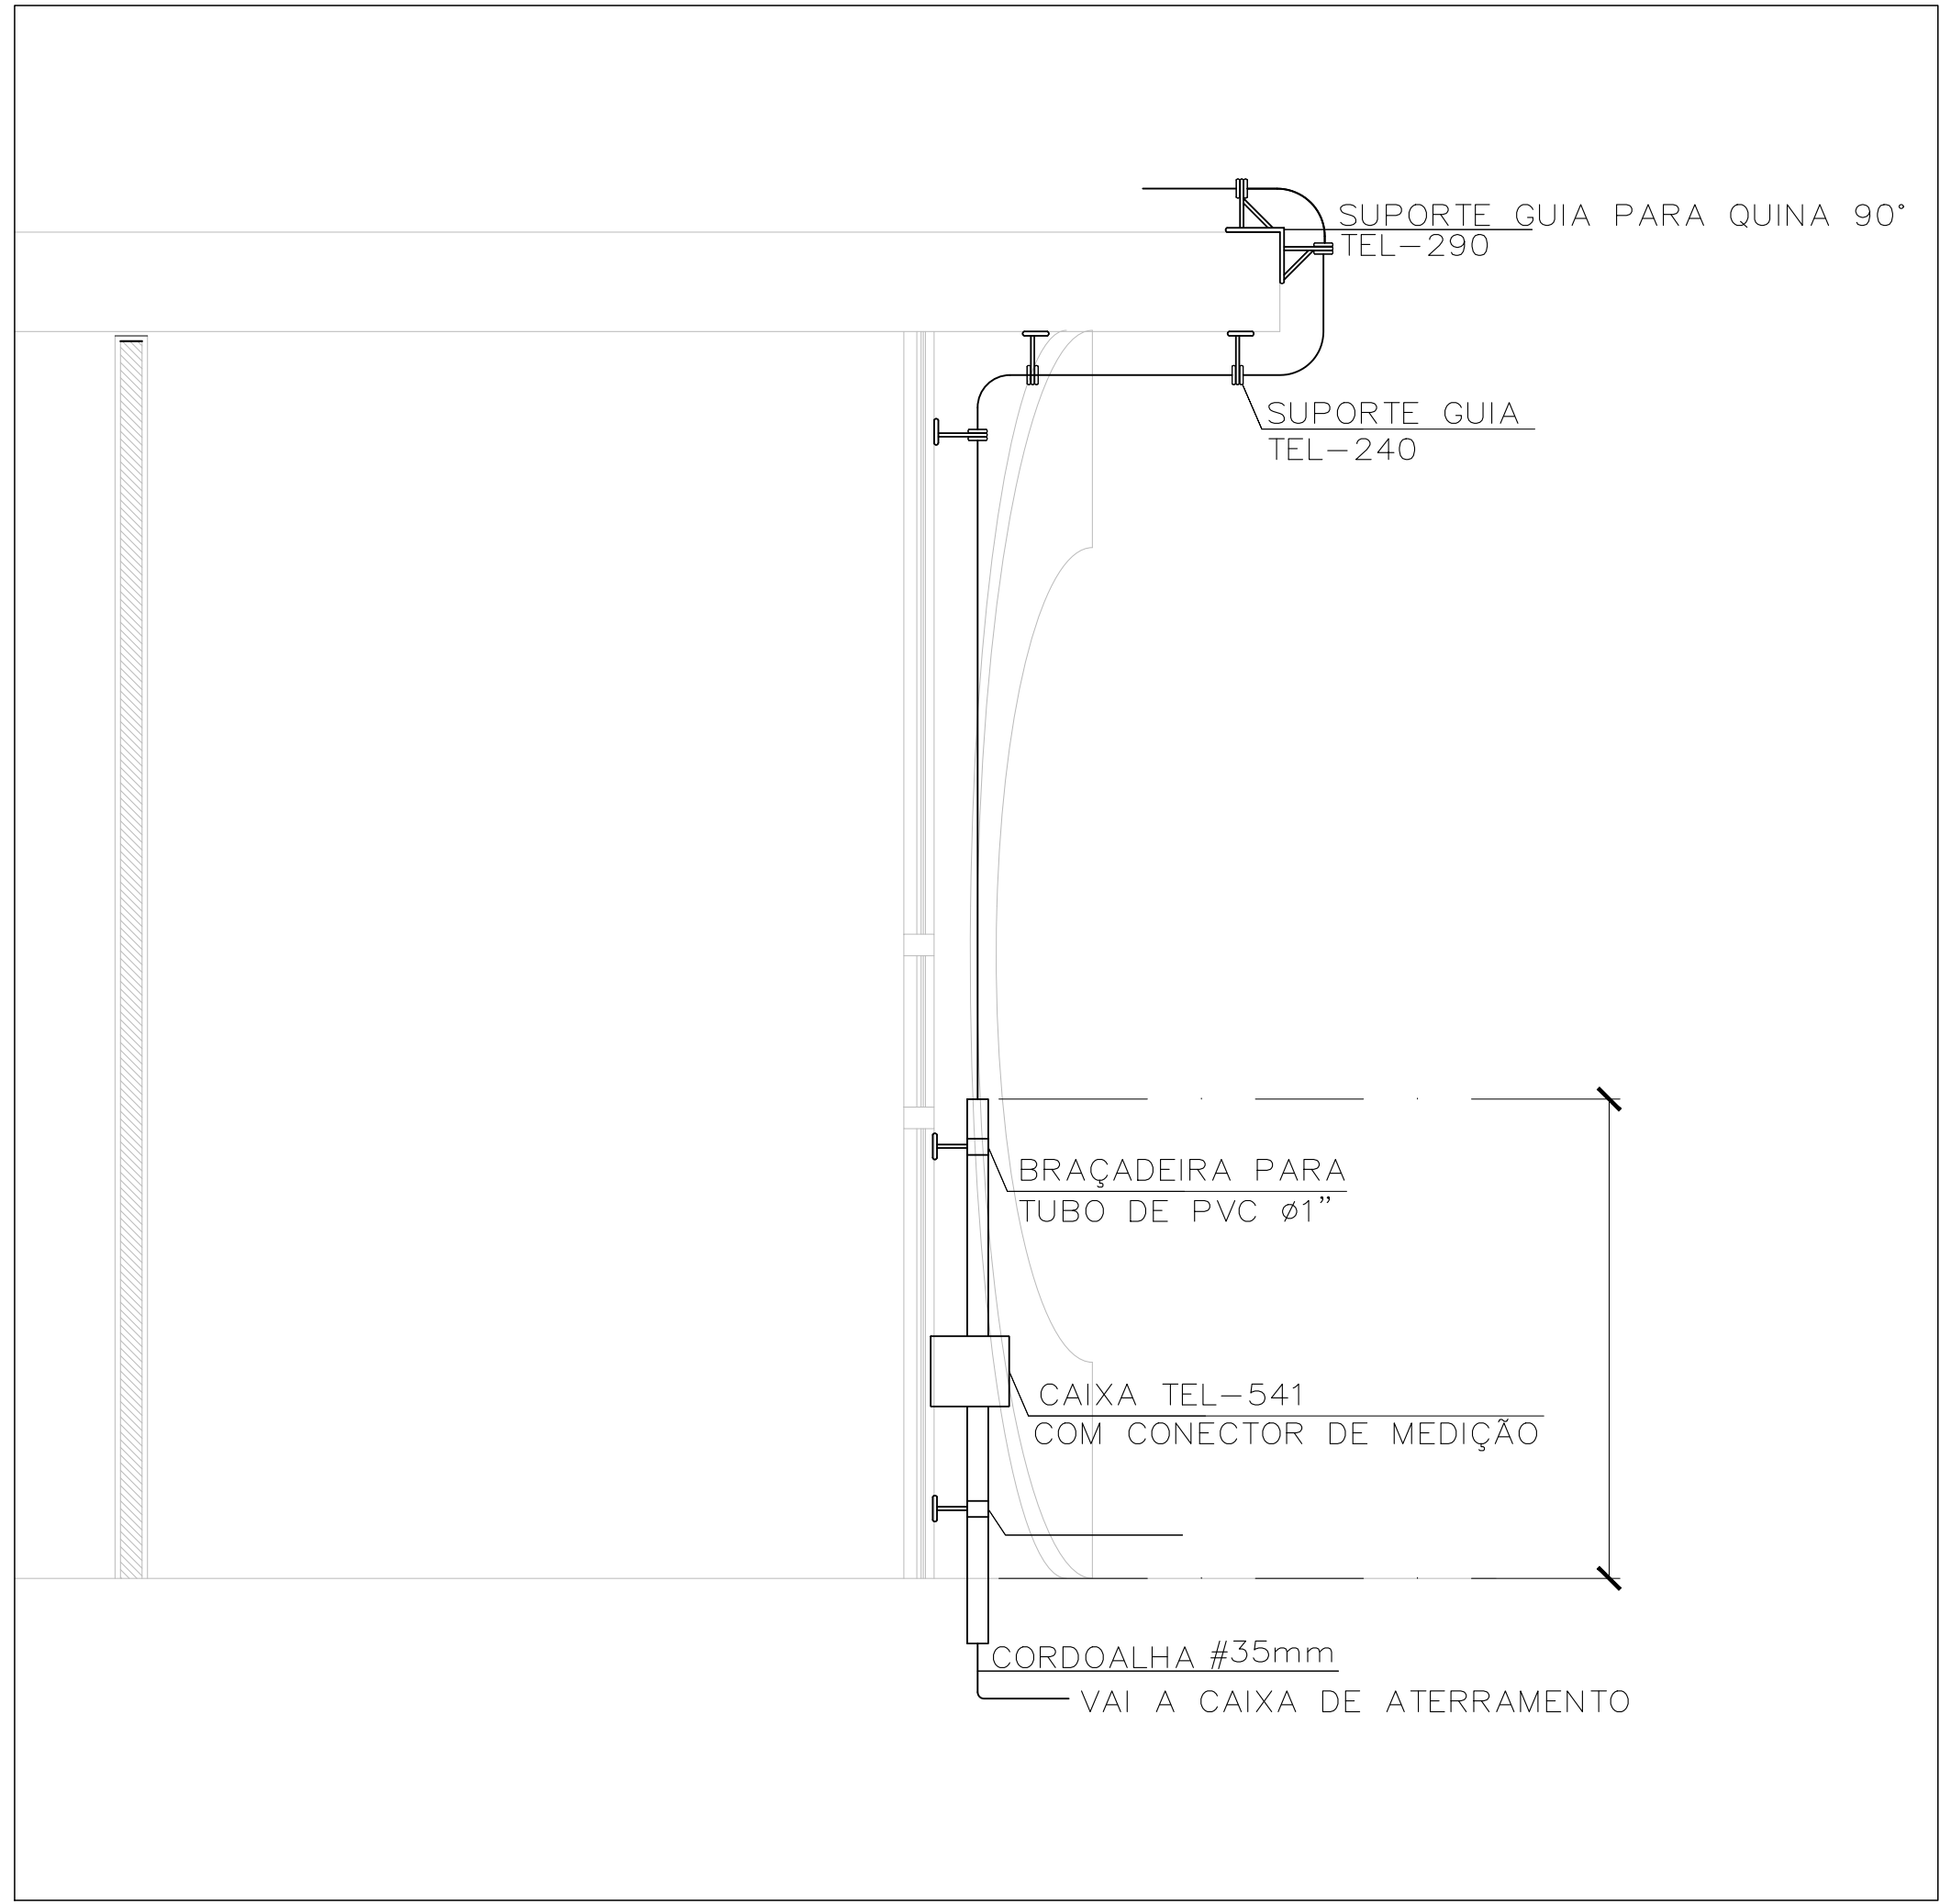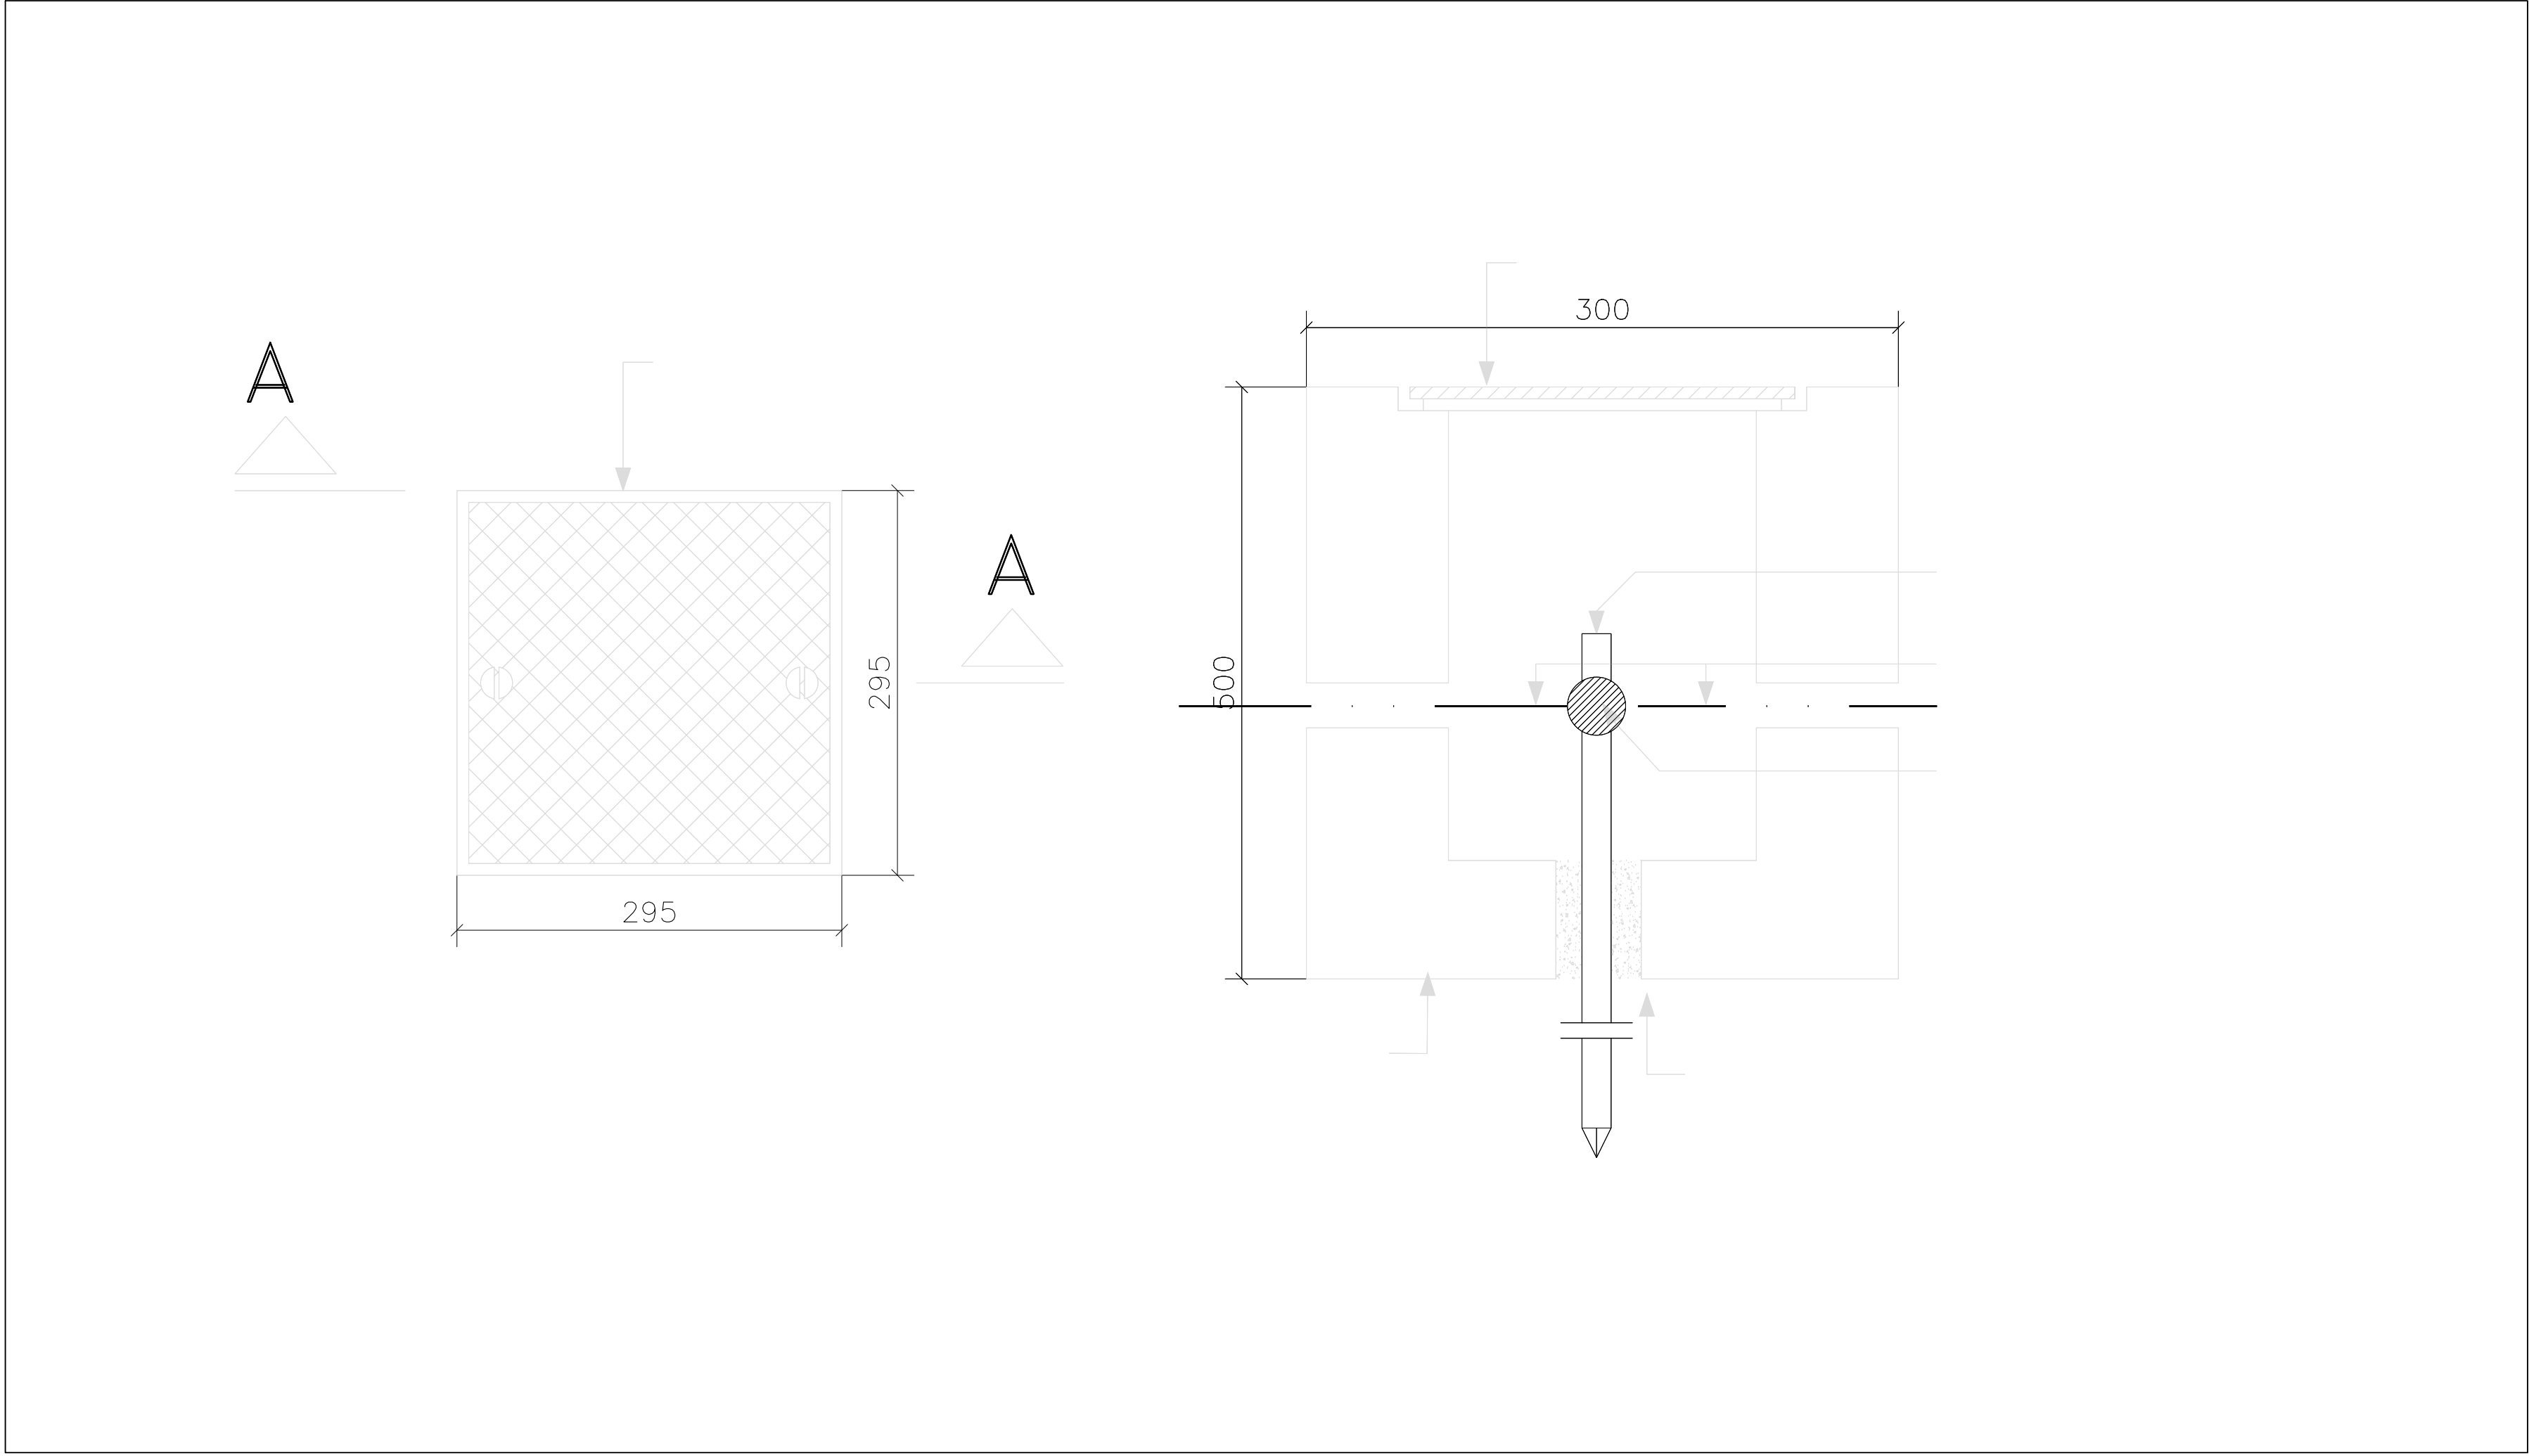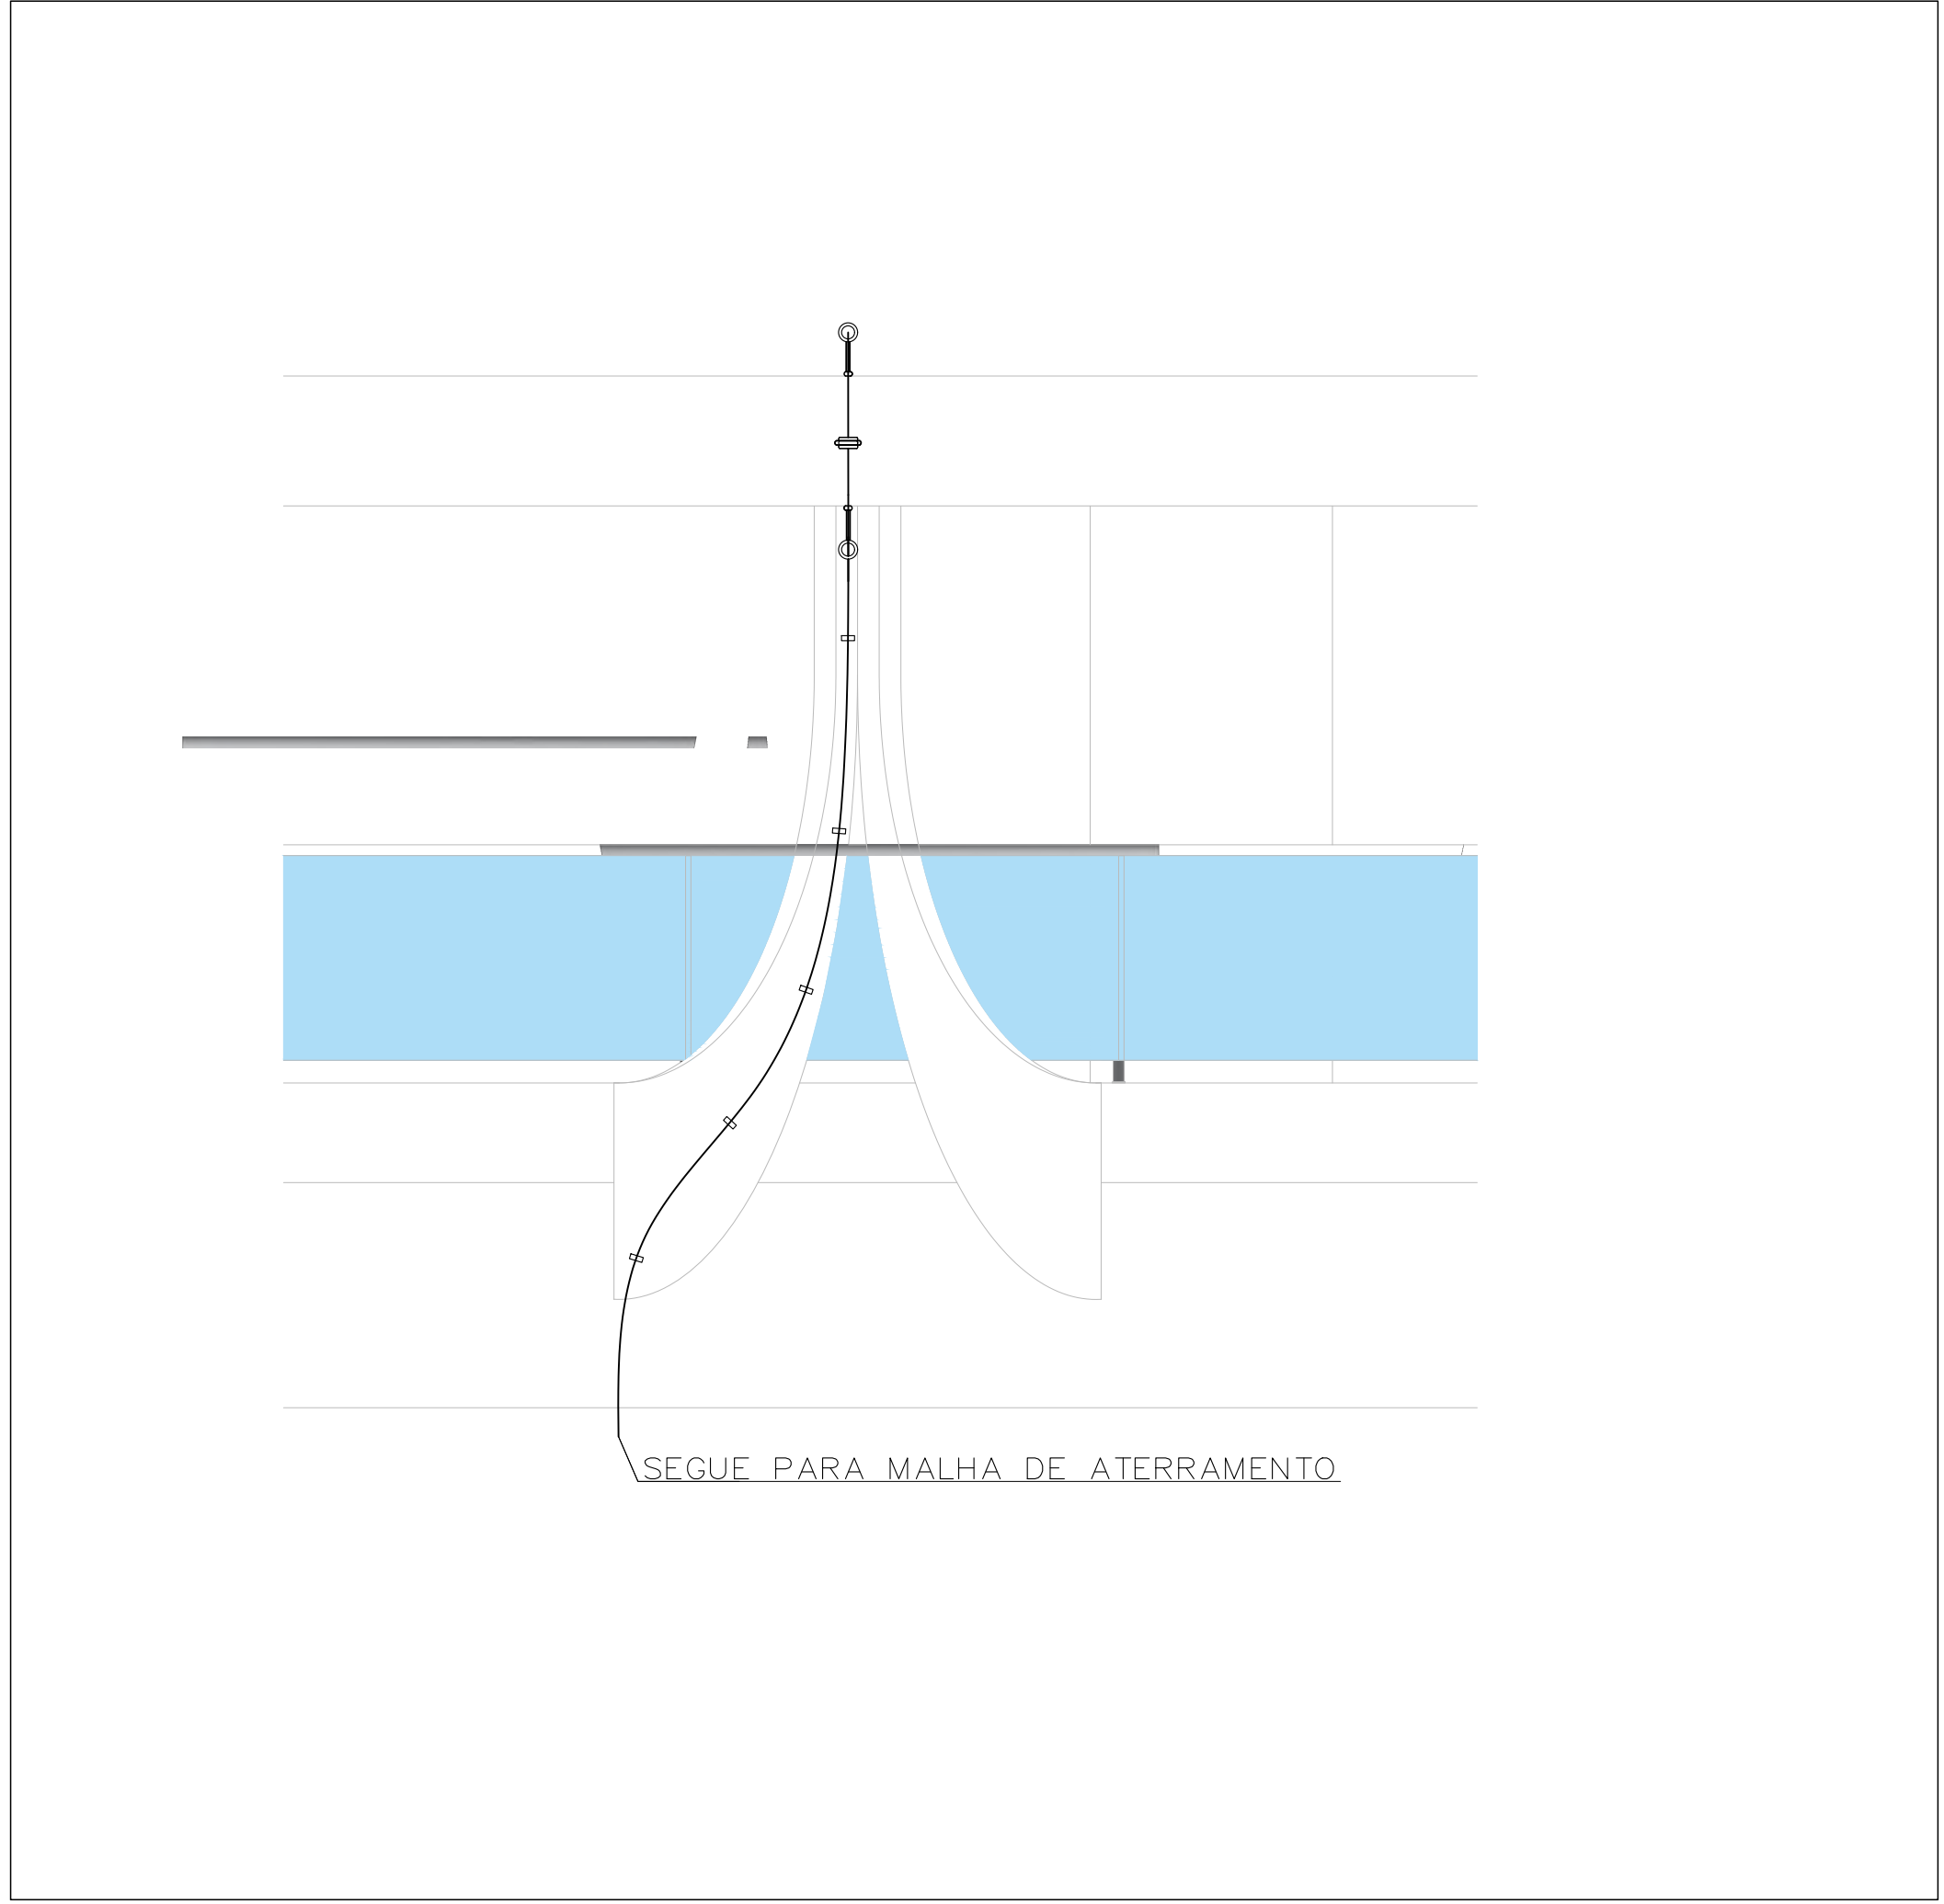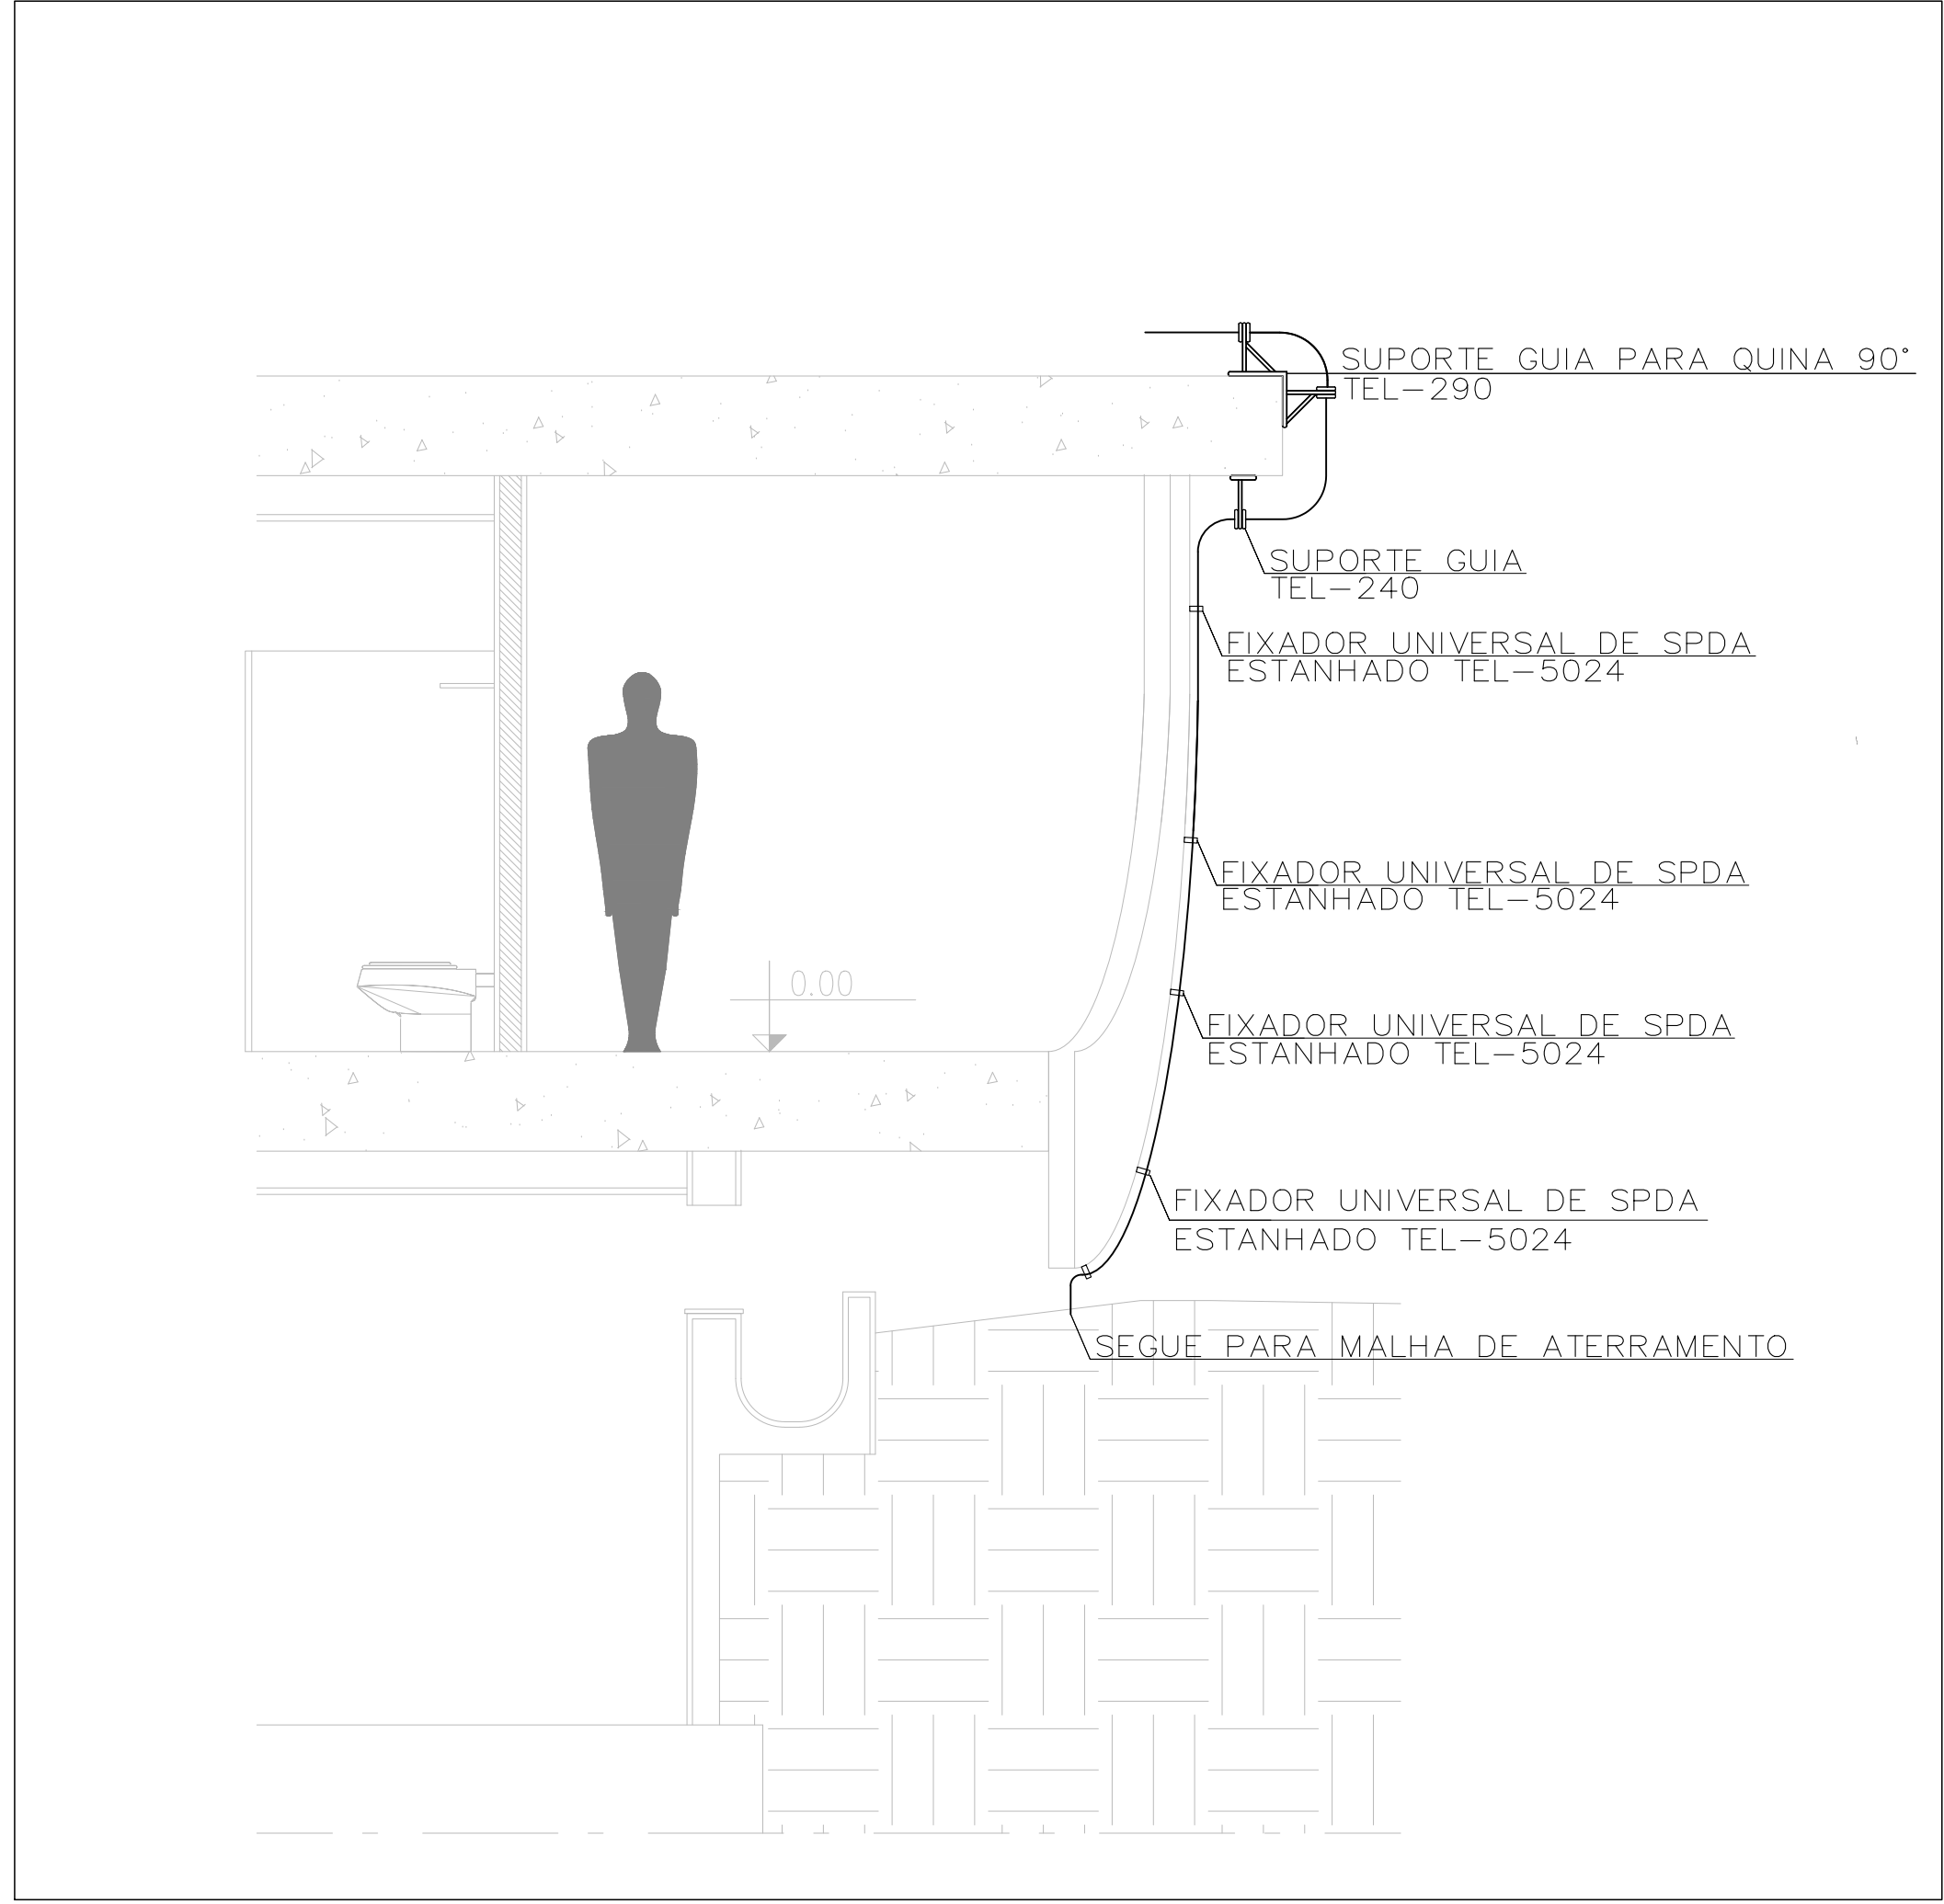

EMENDA ENTRE CABOS

EMENDA EM "T"


EMENDA EM "X"

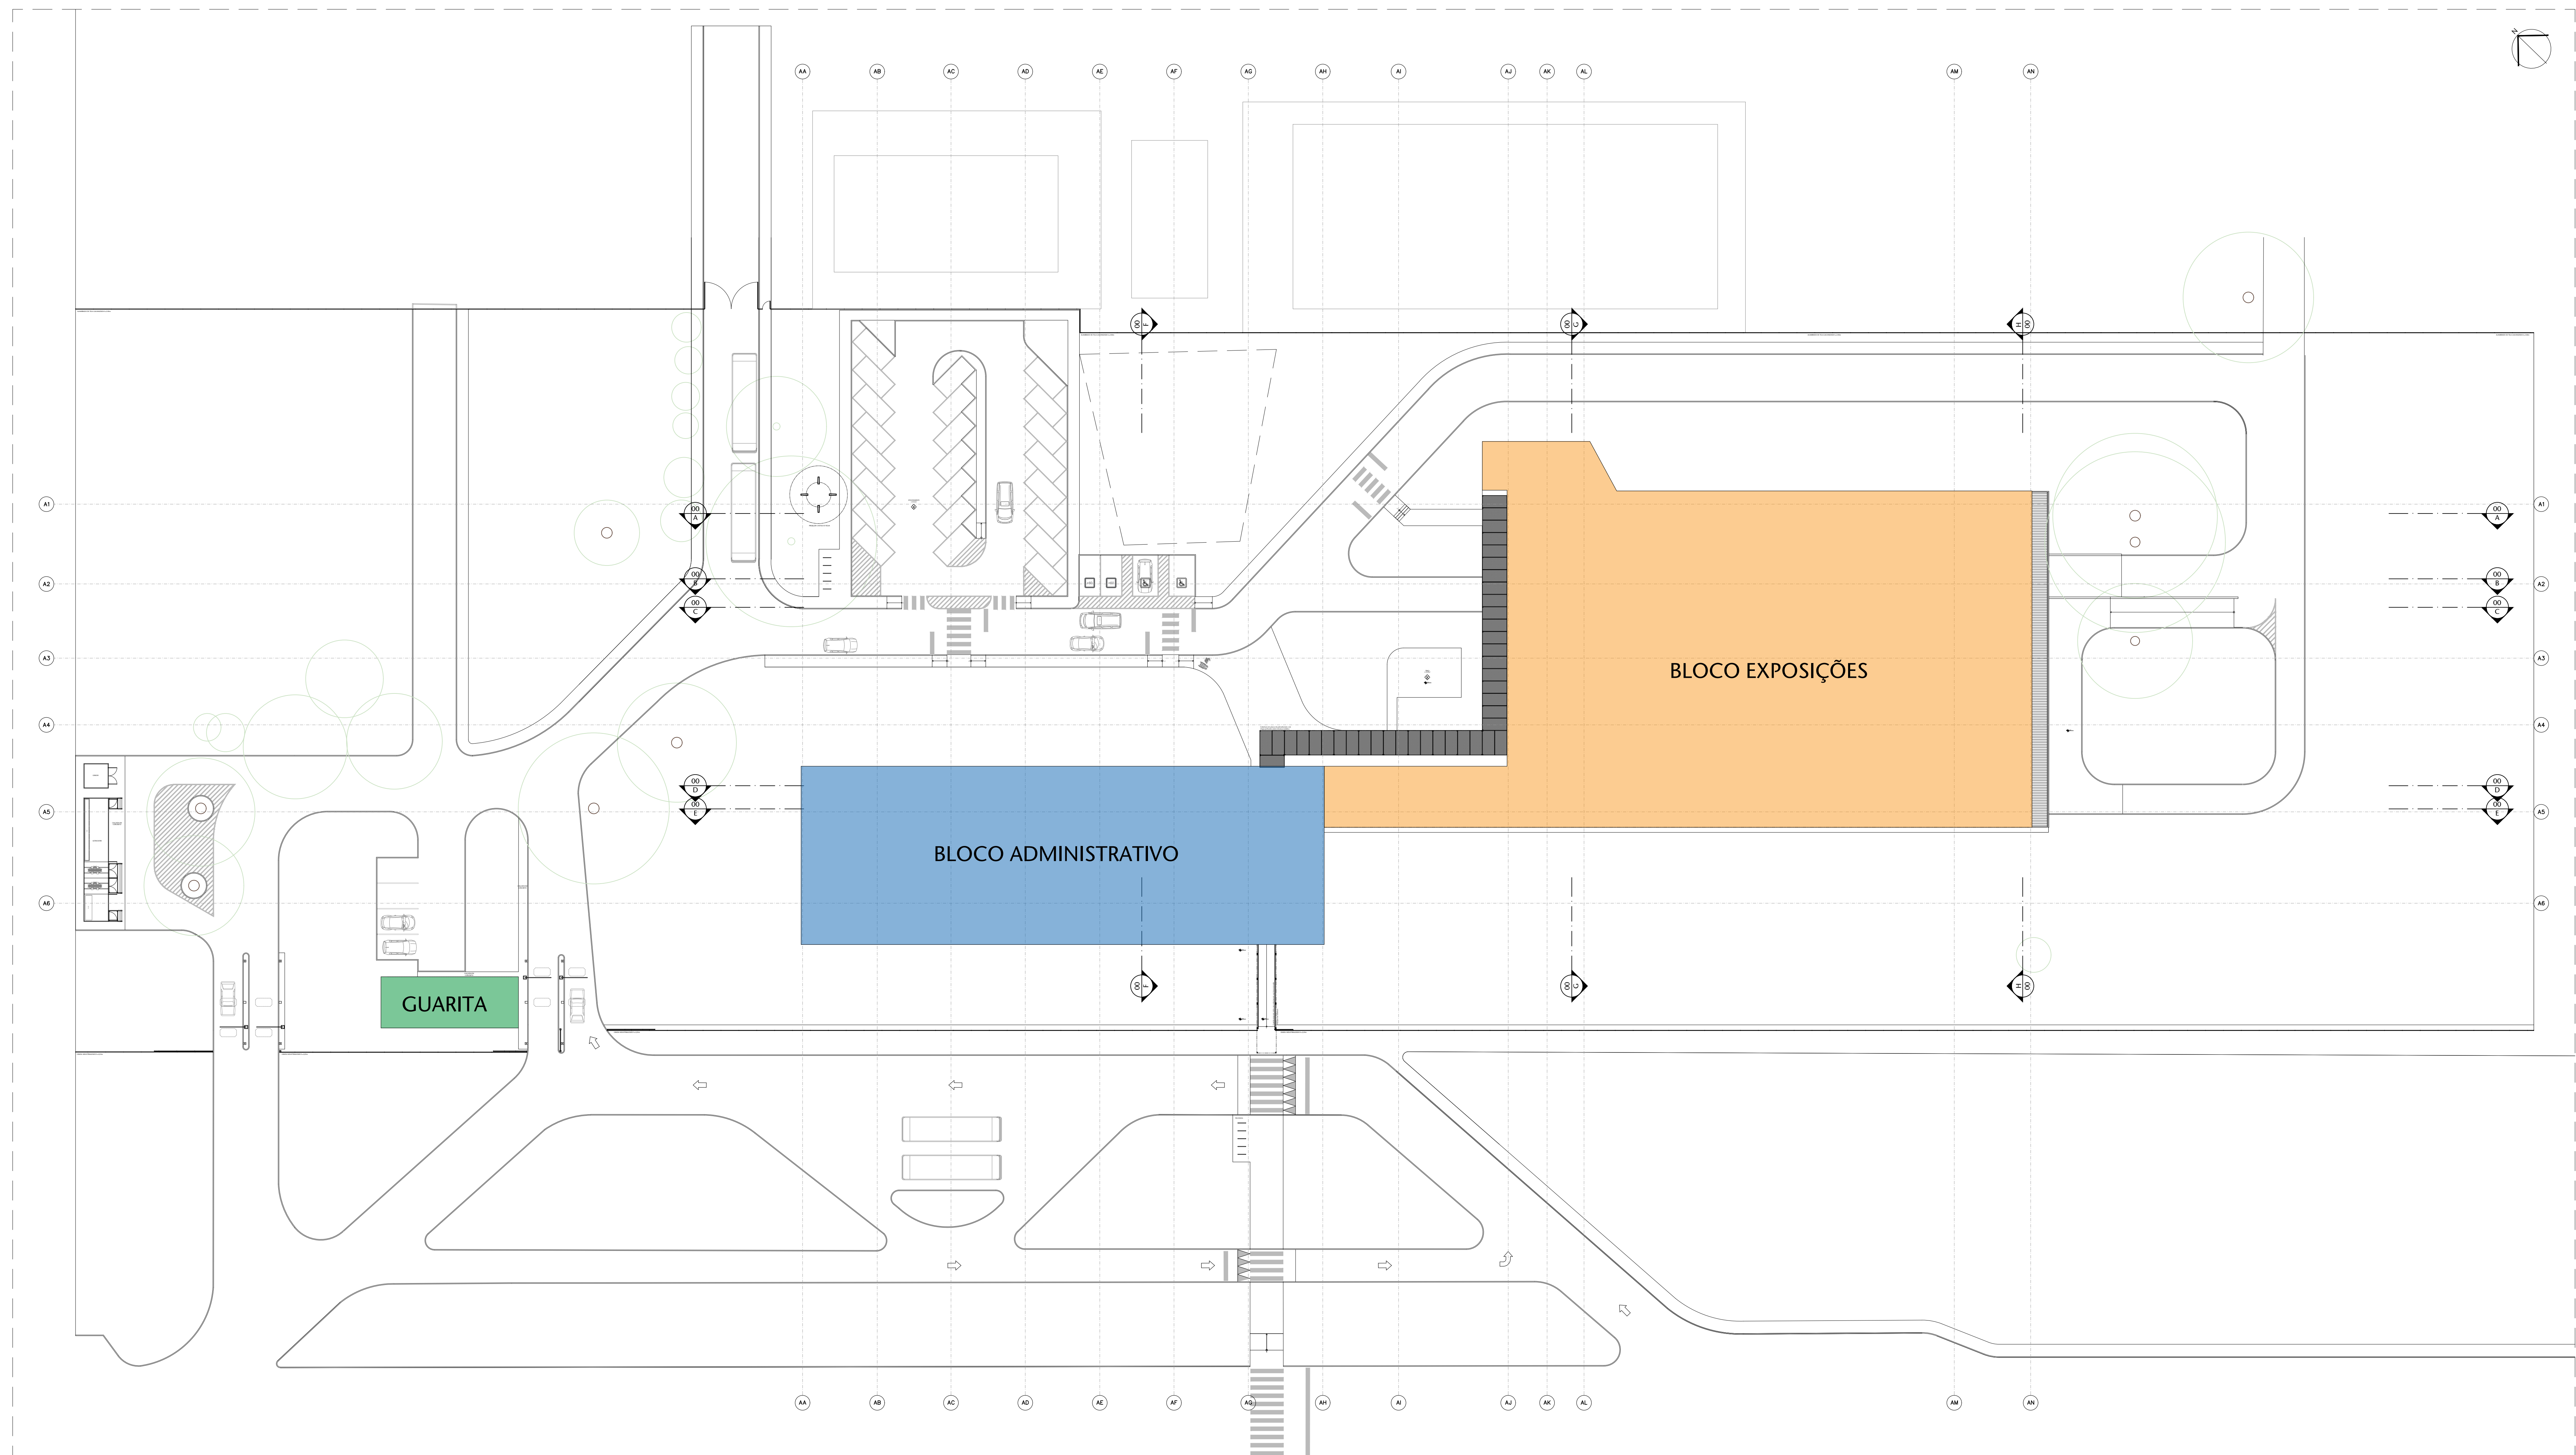


01 PLANTA DE SITUAÇÃO - TÉRREO
ESCALA 1/300

LEGENDA

 - QUARTO
- BLOCO ADMINISTRATIVO
- BLOCO EXPOSIÇÕES


Nº			CONTROLE DE EMISSÃO DE DESENHOS			DATA		REVISOR	
SERENAÇÃO FEDERAL SECRETARIA DE INFRAESTRUTURA COORDENAÇÃO DE PROJETOS									
INTERESSADO			LOCAL		EMPENHAMENTO EXISTENTE			ÁREA DE INTER. Nº:	
SINFRA			L4 NORTE						
COORD.	GESTOR ASSIS.	TABELA	PROJETO CCPU TÍTULO DA PRONAVIA: PLANTA DE SITUAÇÃO - TERREO			BAIXE	DATA 2011-06-06 ESCALA 1:3000		PR. PRONAVIA 01/25
LUGAR	PROJETO	REVISOR							
ARQUITETO	DESENHADO	DATA							
VANESSA B.	TALLISA	15/06/2011							

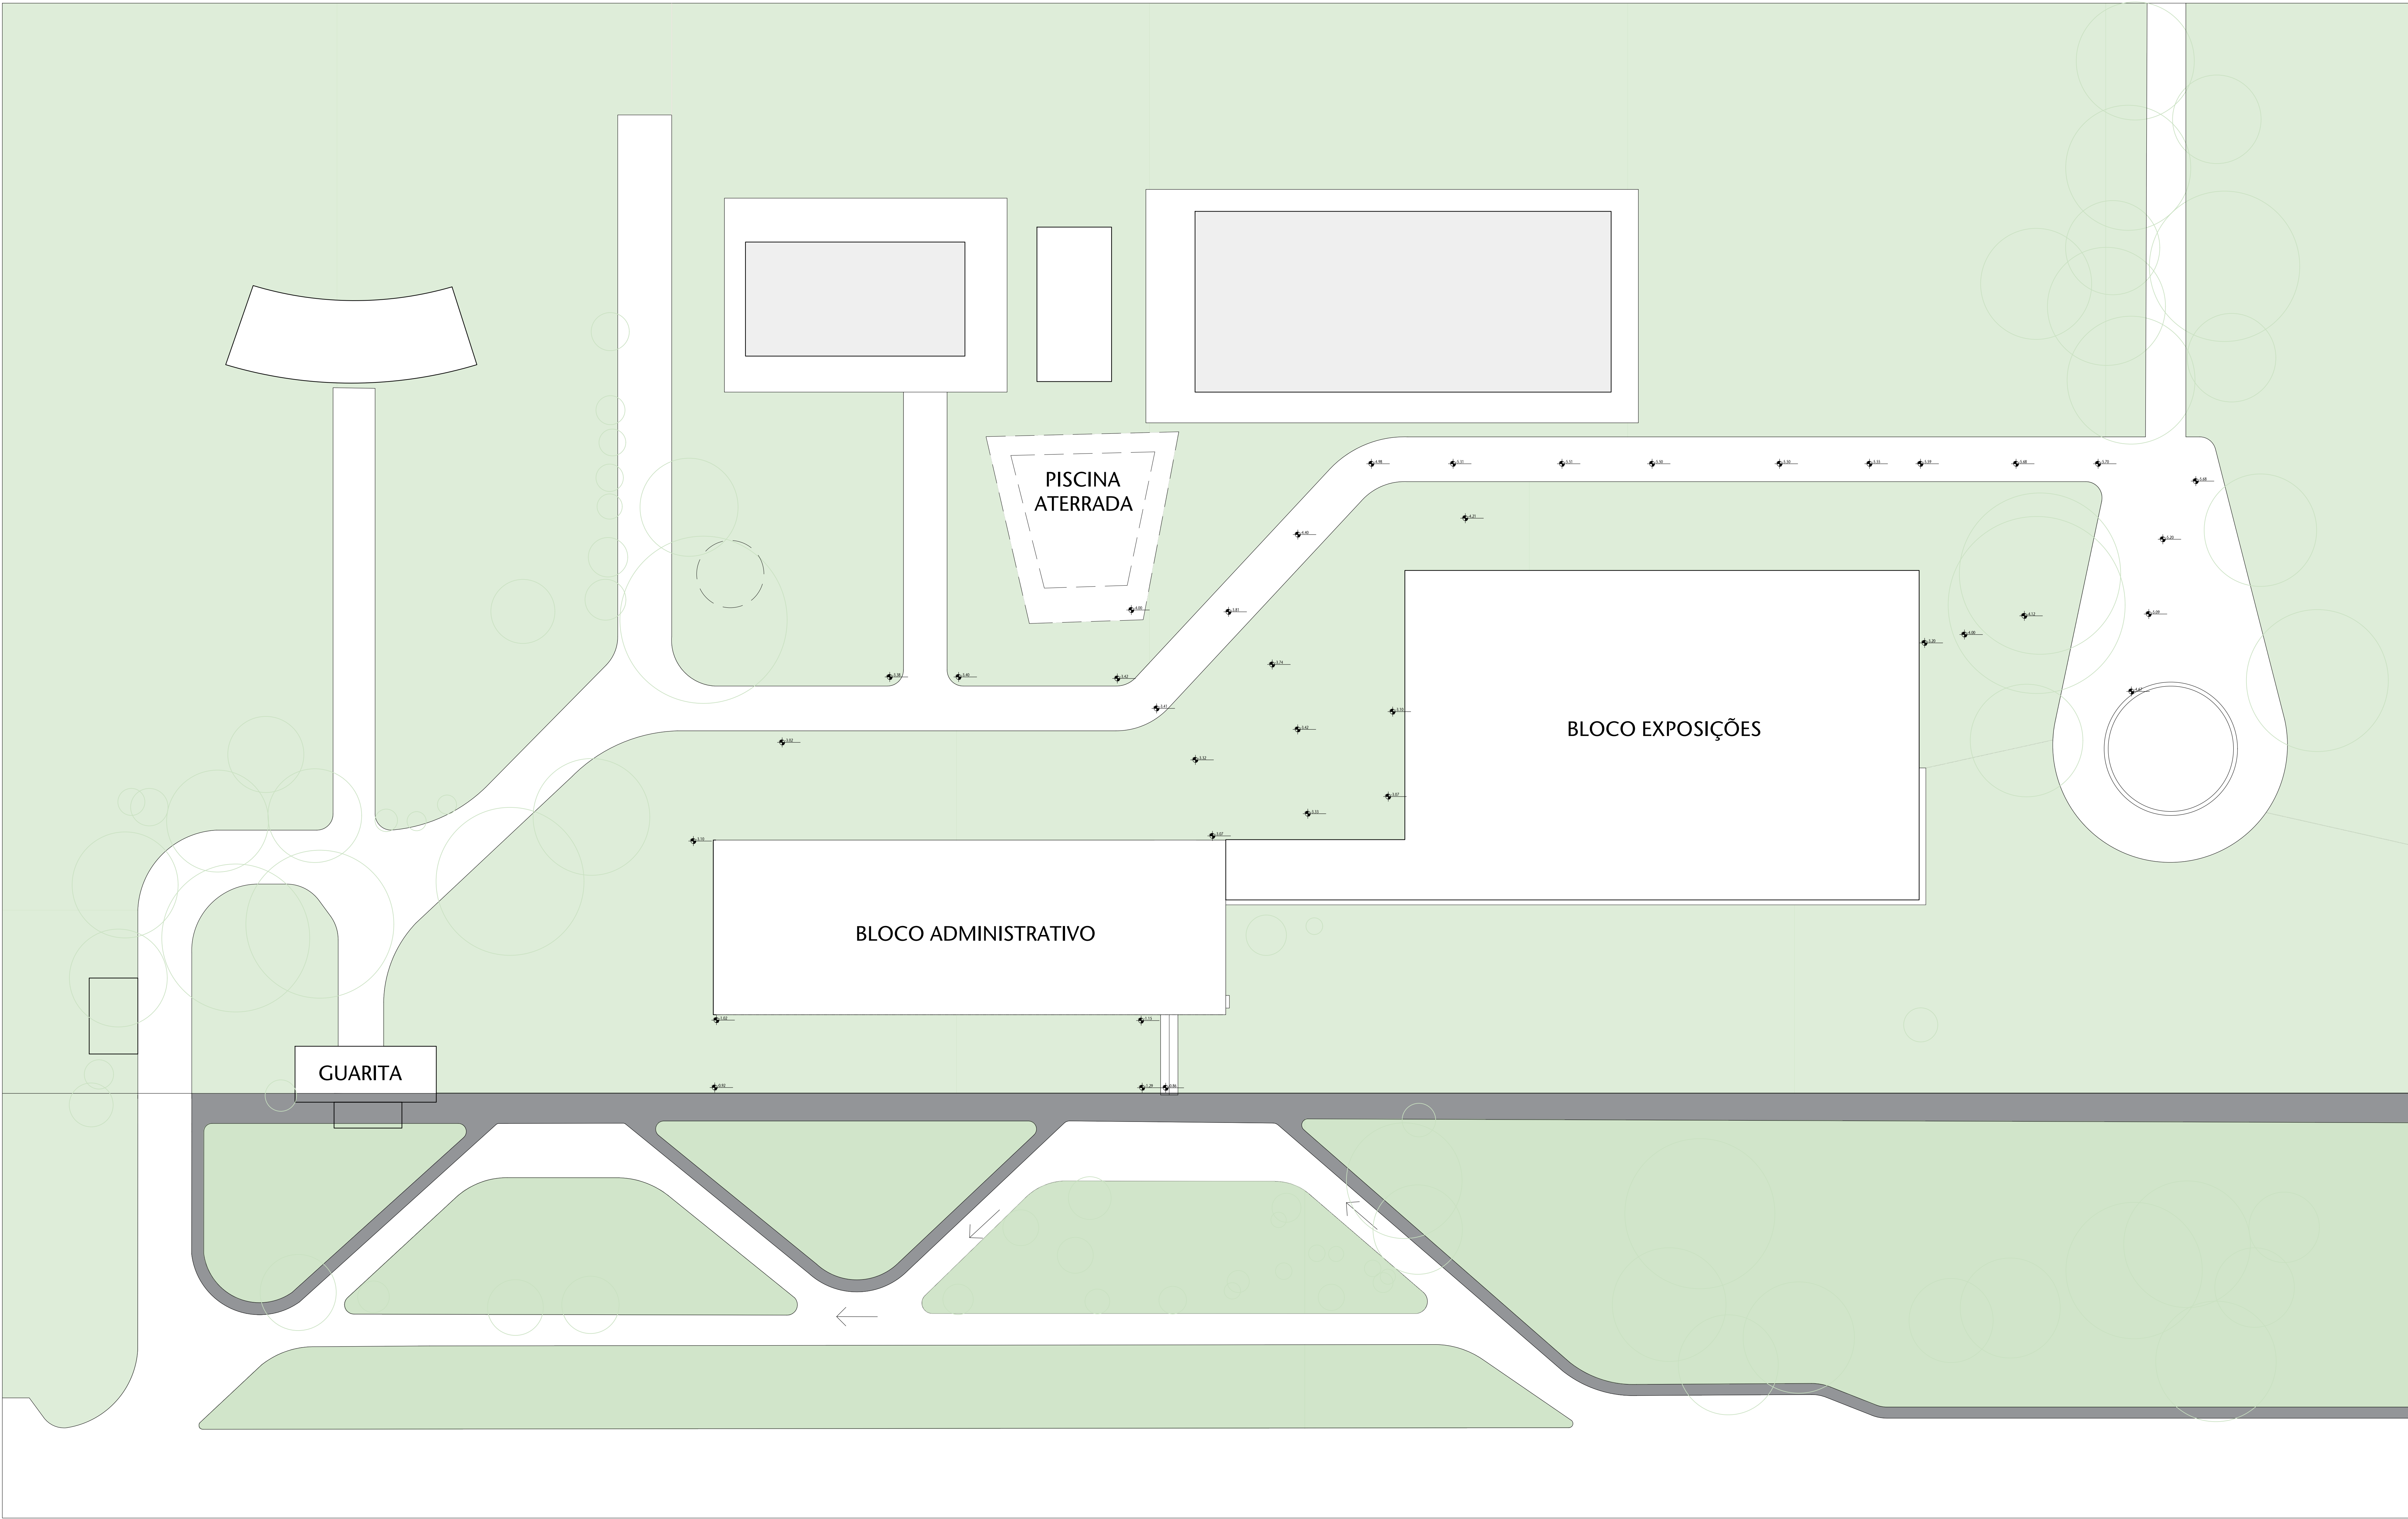

01 PLANTA DE SITUAÇÃO - EXISTENTE

ESCALA 1/200

Nº				CONTROLE DE EMISSÃO DE DESENHOS				DATA		REVISOR			
SENADO FEDERAL SECRETARIA DE INFRAESTRUTURA COORDENAÇÃO DE PROJETOS													
INTERESSADO				LOCAL		PROSSEGUIMENTO EXTERNO		ÁREA DE ENTREGA					
SINFRA				L4 NORTE				MP					
COORDENADOR	GESTOR ASSISTENTE	TABELEIRO	PROJETO	COORDENADOR	GESTOR ASSISTENTE	TABELEIRO	PROJETO	COORDENADOR	GESTOR ASSISTENTE			TABELEIRO	PROJETO
ELIAN O.	JOSEMO B.	ARZOS	CCPU	ELIAN O.	JOSEMO B.	ARZOS	CCPU	ELIAN O.	JOSEMO B.			ARZOS	CCPU
ARQUITETO	DESENHADOR	DATA	TÍTULO DA PRONÓIA	ARQUITETO	DESENHADOR	DATA	TÍTULO DA PRONÓIA	ARQUITETO	DESENHADOR	DATA	TÍTULO DA PRONÓIA		
WENES R.	TRINHA	10/08/2022	PLANTA DE SITUAÇÃO - EXISTENTE	WENES R.	TRINHA	10/08/2022	PLANTA DE SITUAÇÃO - EXISTENTE	WENES R.	TRINHA	10/08/2022	PLANTA DE SITUAÇÃO - EXISTENTE		
FORMATO: A4											02/25		

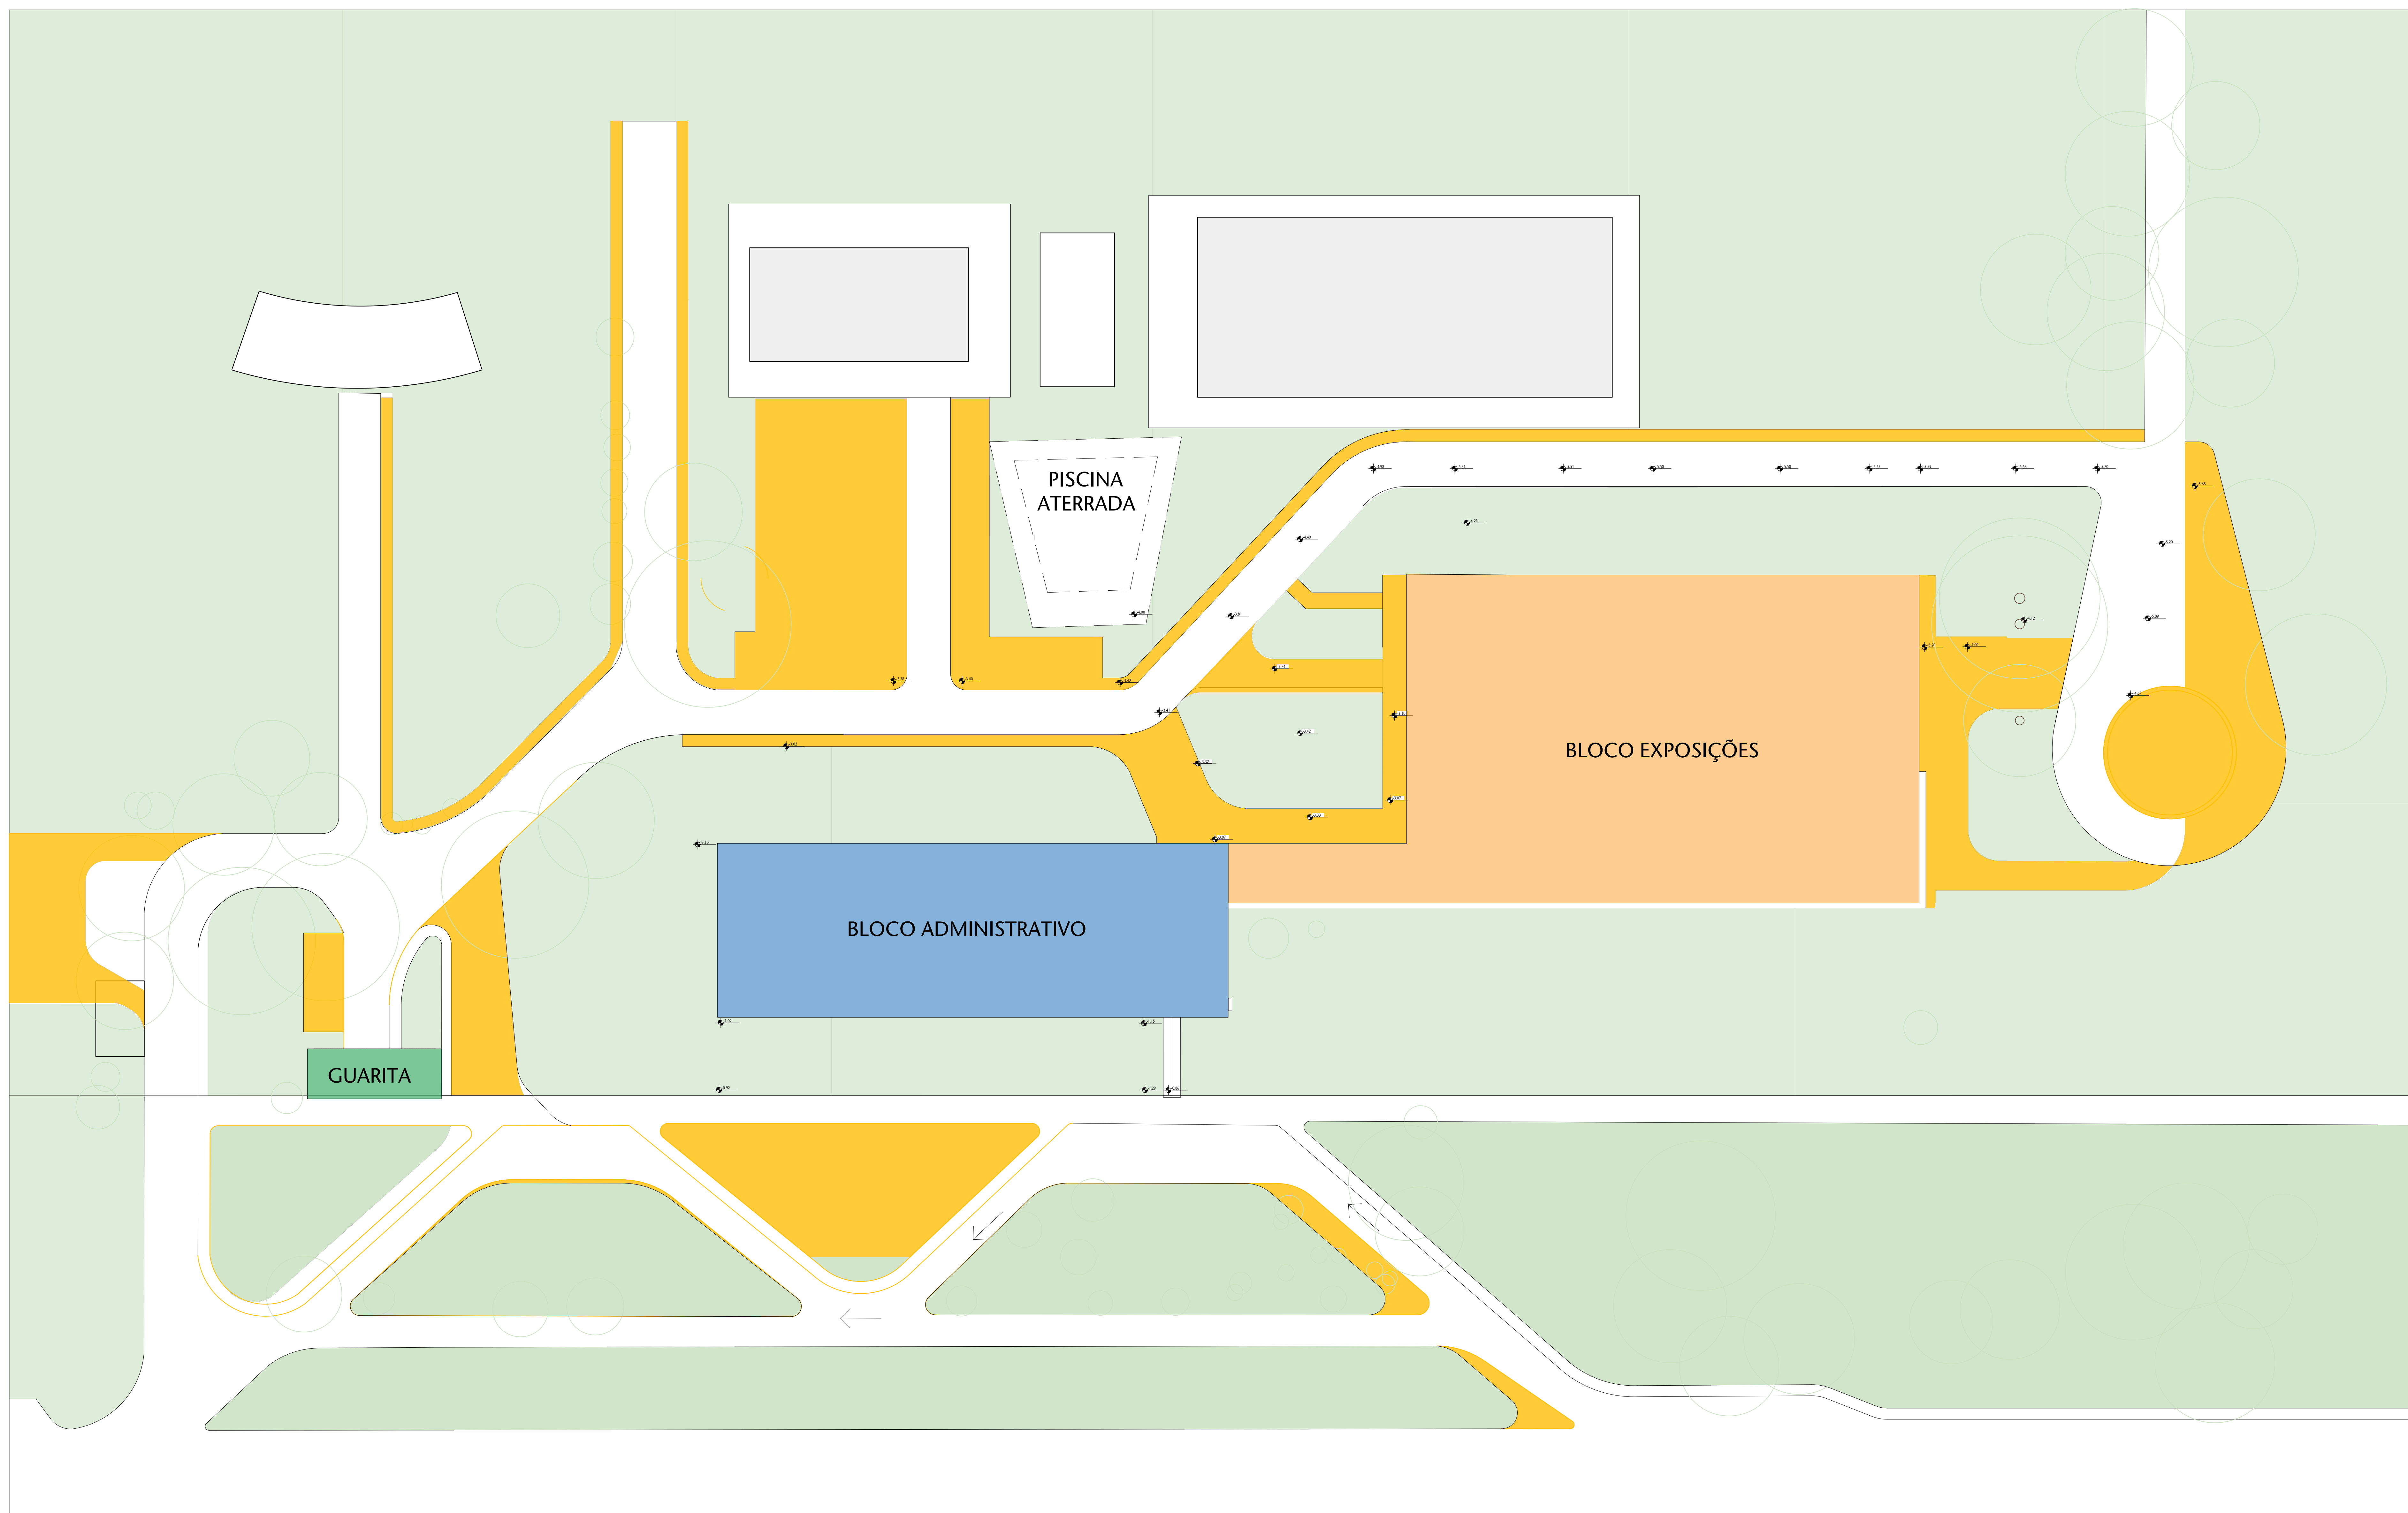

01 PLANTA DE SITUAÇÃO - DEMOLIR
ESCALA 1/300


LEGENDA

 DEMOUR

 CONSTRUIRE

 EXISTENTE

Nº				CONTROLE DE EMISSÃO DE DESENHOS				DATA		REVISOR	
SENADO FEDERAL SECRETARIA DE INFRAESTRUTURA COORDENAÇÃO DE PROJETOS											
PROJETO(S):				LOCAL:				INSTRUMENTAÇÃO EXTERNO		ÁREA DE INTER- DISCIPLINAR	
SINRA				L4 NORTE							
COORDENADOR		DESENVOLVIDOR		TÍTULO		FASE		Nº PROJETO			
LUCAS		PEDRO A.		COPPU		FIC - PLANEJAMENTO					
ARQUITETO		DESENHADOR		DATA		PLANO DE FRANCA					
VANESSA B.		TALLIANA		19/08/2022		TÍTULO DE SITUAÇÃO - DEMOLIR					
						Escala				03/25	

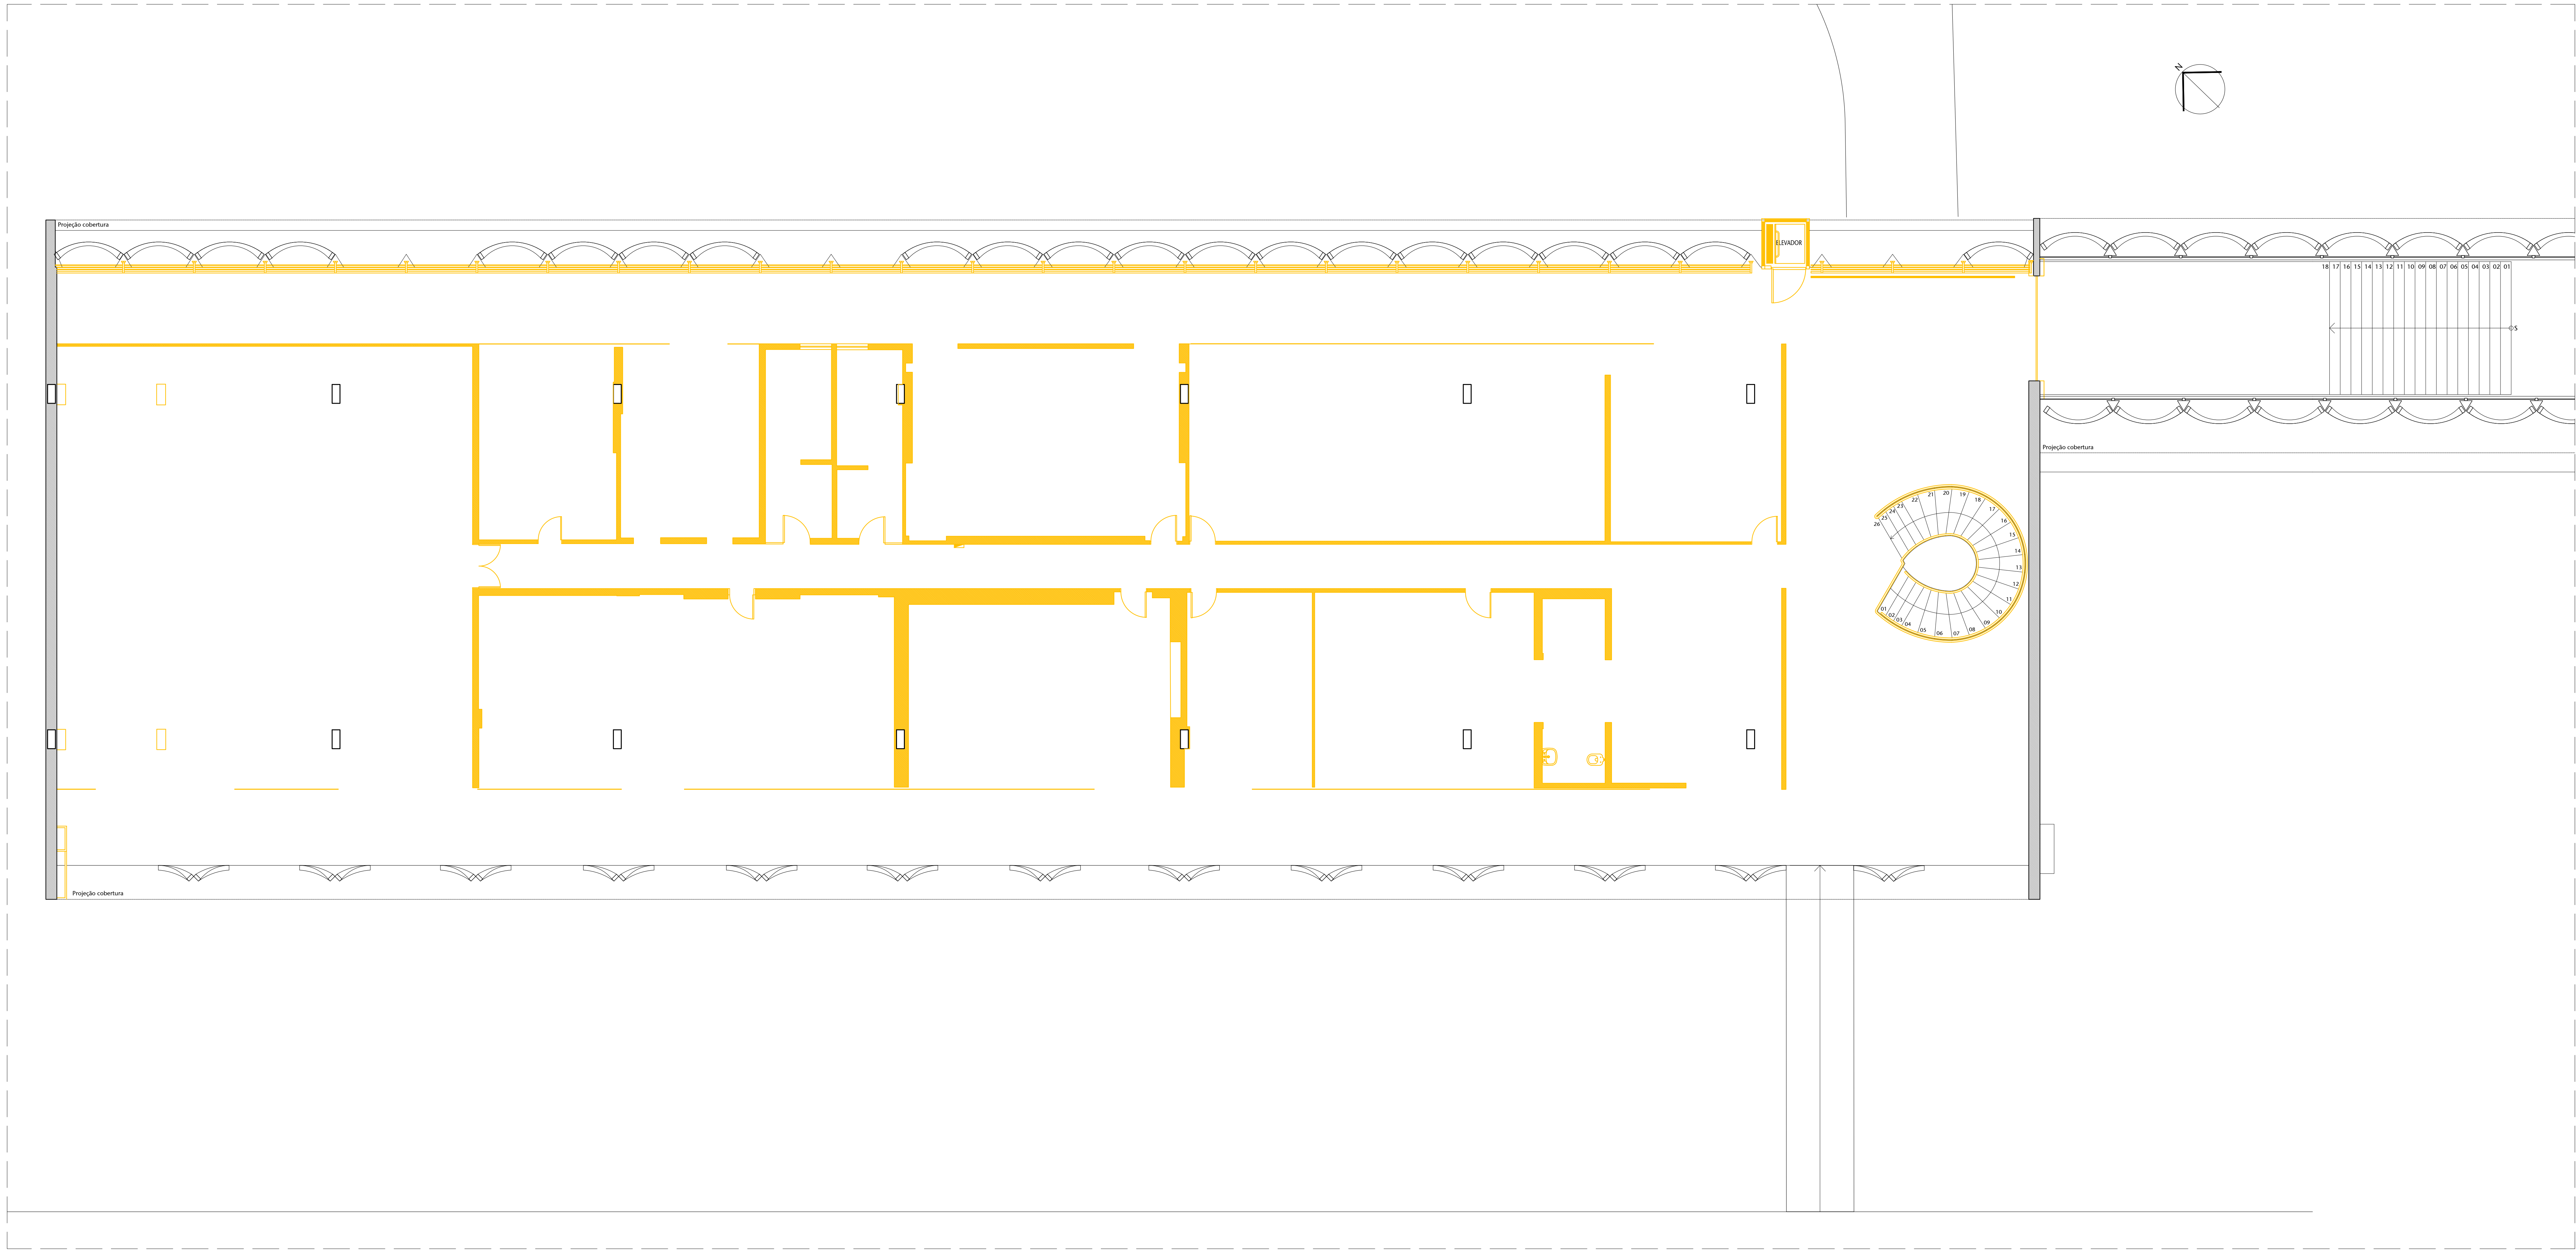


01 PLANTA DE DEMOLIR BLOCO ADM - TÉRREO

ESCALA 1:25

- LEGENDA
- DEMOLIR
 - CONSTRUIR
 - EXISTENTE

Nº				CONTROLE DE EMISSÃO DE DESENHOS				DATA	REVISOR
SINFRA				SENADO FEDERAL SECRETARIA DE INFRAESTRUTURA COORDENAÇÃO DE PROJETOS				L4 NORTE	
INTERESSADO				LOCAL				ÁREA DE INTERVENÇÃO	
COORDENADOR				PROJETO				TÍTULO DA PRONÓIA	
ELABORADO				CCPU				05/25	
ARQUITETO				TÍTULO DA PRONÓIA				05/25	
REVISOR				PLANTA DE DEMOLIR BLOCO ADM - TÉRREO				05/25	

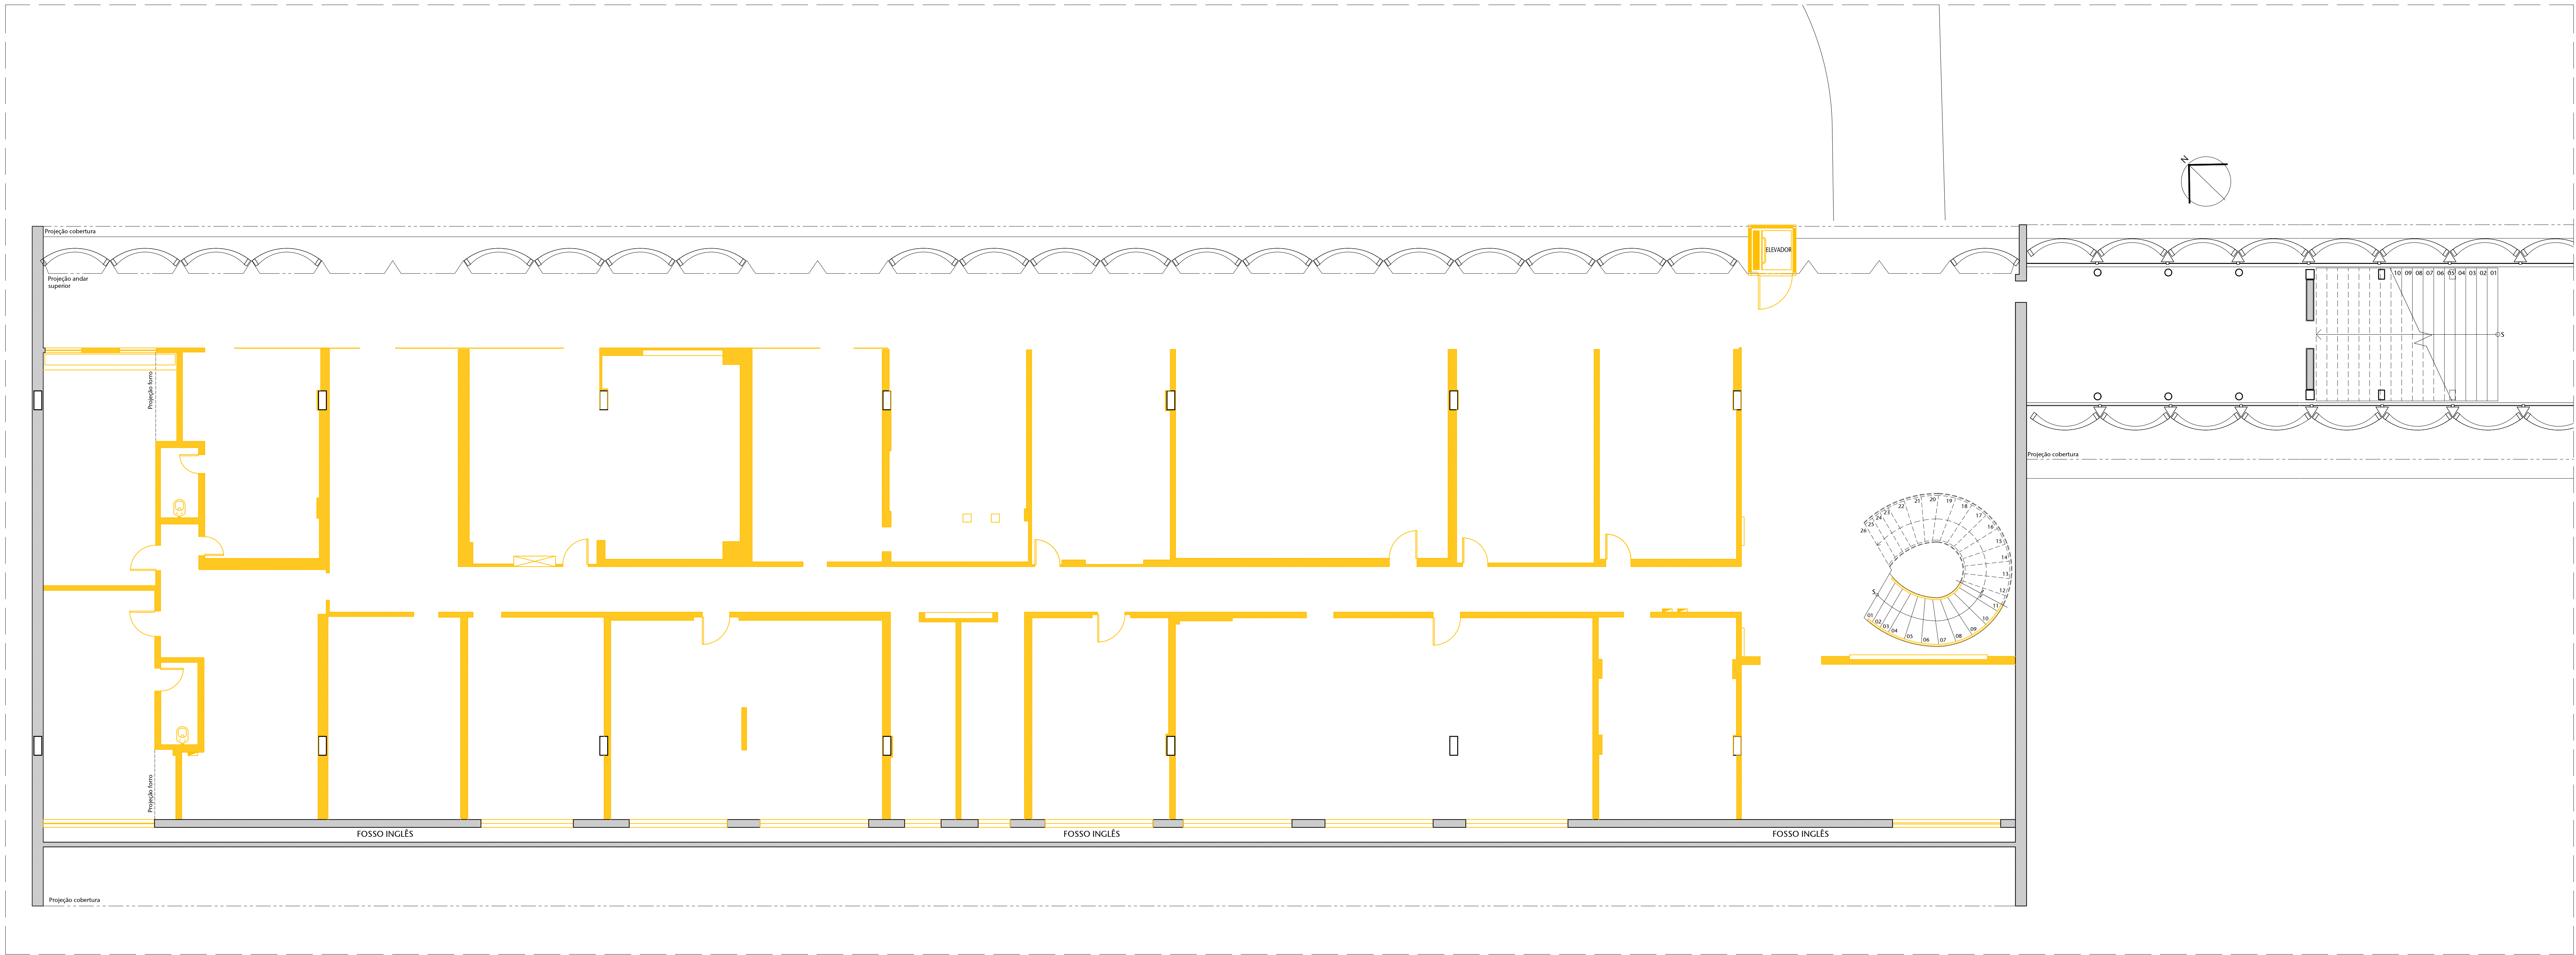


01 PLANTA DE DEMOLIR BLOCO ADM - SEMIENTERRADO

ESCALA 1/75

- LEGENDA
- DEMOLIR
 - CONSTRUIR
 - EXISTENTE

Nº			CONTROLE DE EMISSÃO DE DESENHOS				DATA	REVISOR
SENADO FEDERAL SECRETARIA DE INFRAESTRUTURA COORDENAÇÃO DE PROJETOS								
INTERESSADO			LOCAL				ÁREA DE ENTREVISTA	
SINFRA			L4 NORTE				MAP	
CODIGO	GESTOR ASSIST.	TABULA	PROJETO			FASE	OP. PRONUNCIADA	
ELABO D.	DESENHO R.	REVISOR	CCPU			EST. PRELIMINAR		
ARQUITETO	DESENHO	DATA	TITULO DA PRONUNCIADA			ESCALA		
VERIFICA R.	TRABALHO	10/08/2022	PLANTA DE DEMOLIR BL ADM - SEMIENT.			1/75		

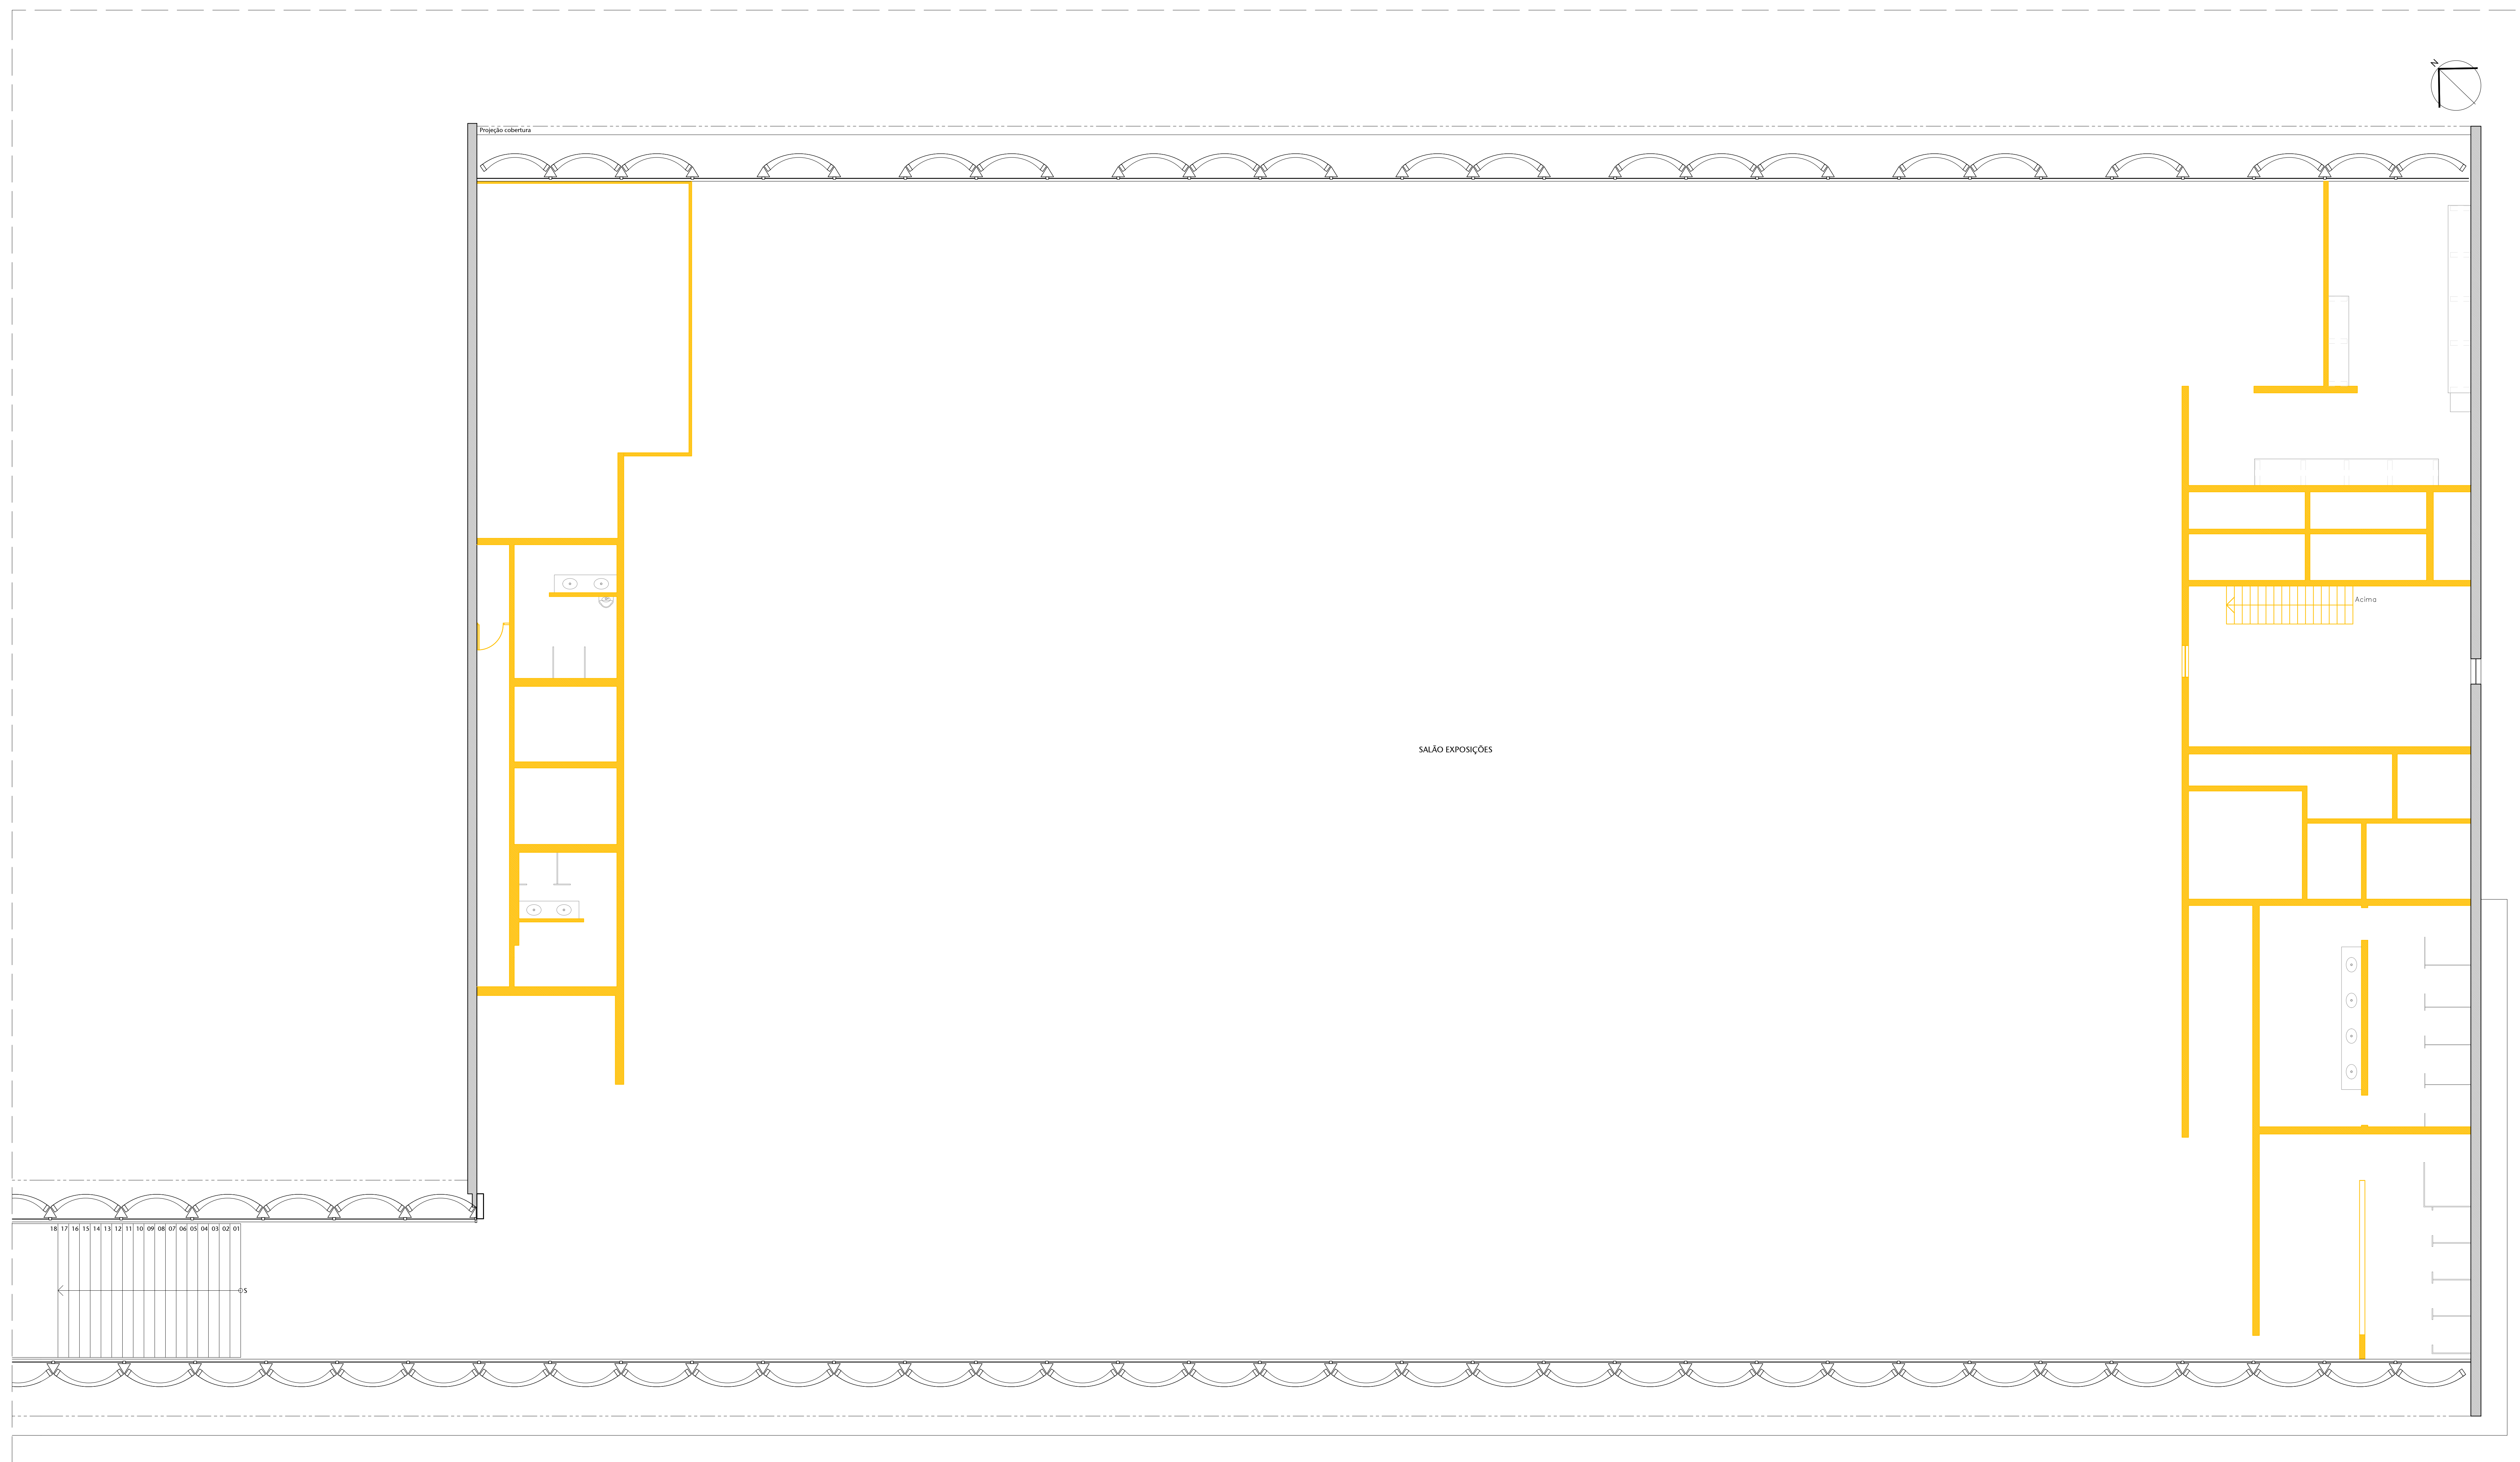

01 PLANTA DE DEMOLIR BLOCO EXPO - TÉRREO
ESCALA 1/75

LEGENDA


 DEMOLIR


 CONSTRUIRE

 ESISTENTE

Nº		CONTROLE DE EMISSÃO DE DESENHOS			DATA		REVISOR	
SENADO FEDERAL SECRETARIA DE INFRAESTRUTURA COORDENAÇÃO DE PROJETOS								
INTERESSADOS:		LOCAL: _____ ENDEREÇO: _____				ÁREA DE INTERV. (m²)		
SINFRA		CC NORTE						
COORDENADOR	GESTOR APLICADO	TABELETA	PROJETO		FASE:			
ELABORADO	DESENHADO	APPROVADO	TÍTULO DA PRONALCA:		PRÉ-PROJETO			
ARQUITETO	DESENHADOR	DATA	PLANTA DE DEMOLIR BLOCO EXPO - TERREO		ESCALA		07/20/2017	
VALORES	VALORES	VALORES			1/75			

 



Nº				CONTROLE DE EMISSÃO DE DESENHOS				DATA		REVISOR	
SENADO FEDERAL SECRETARIA DE INFRAESTRUTURA COORDENAÇÃO DE PROJETOS											
INTERESSADO: SINFRA				LOCAL: INDICADORAMENTO DO LOTE				MÉTODO DE RELEVAMENTO: MP			
COORDENADOR GERAL: LIAM.O. DE OLIVEIRA				COORDENADOR DE PROJETO: CCPU				FUNÇÃO: EST. FULCINIANO		DATA: 08/25	
AUTORIZADOR: VALDIRA S. TRINDADE				TÍTULO DO PROJETO: PLANO DE DEMOLIR BLC EXPO - SEMIENT.				ESCALA: 1/75			

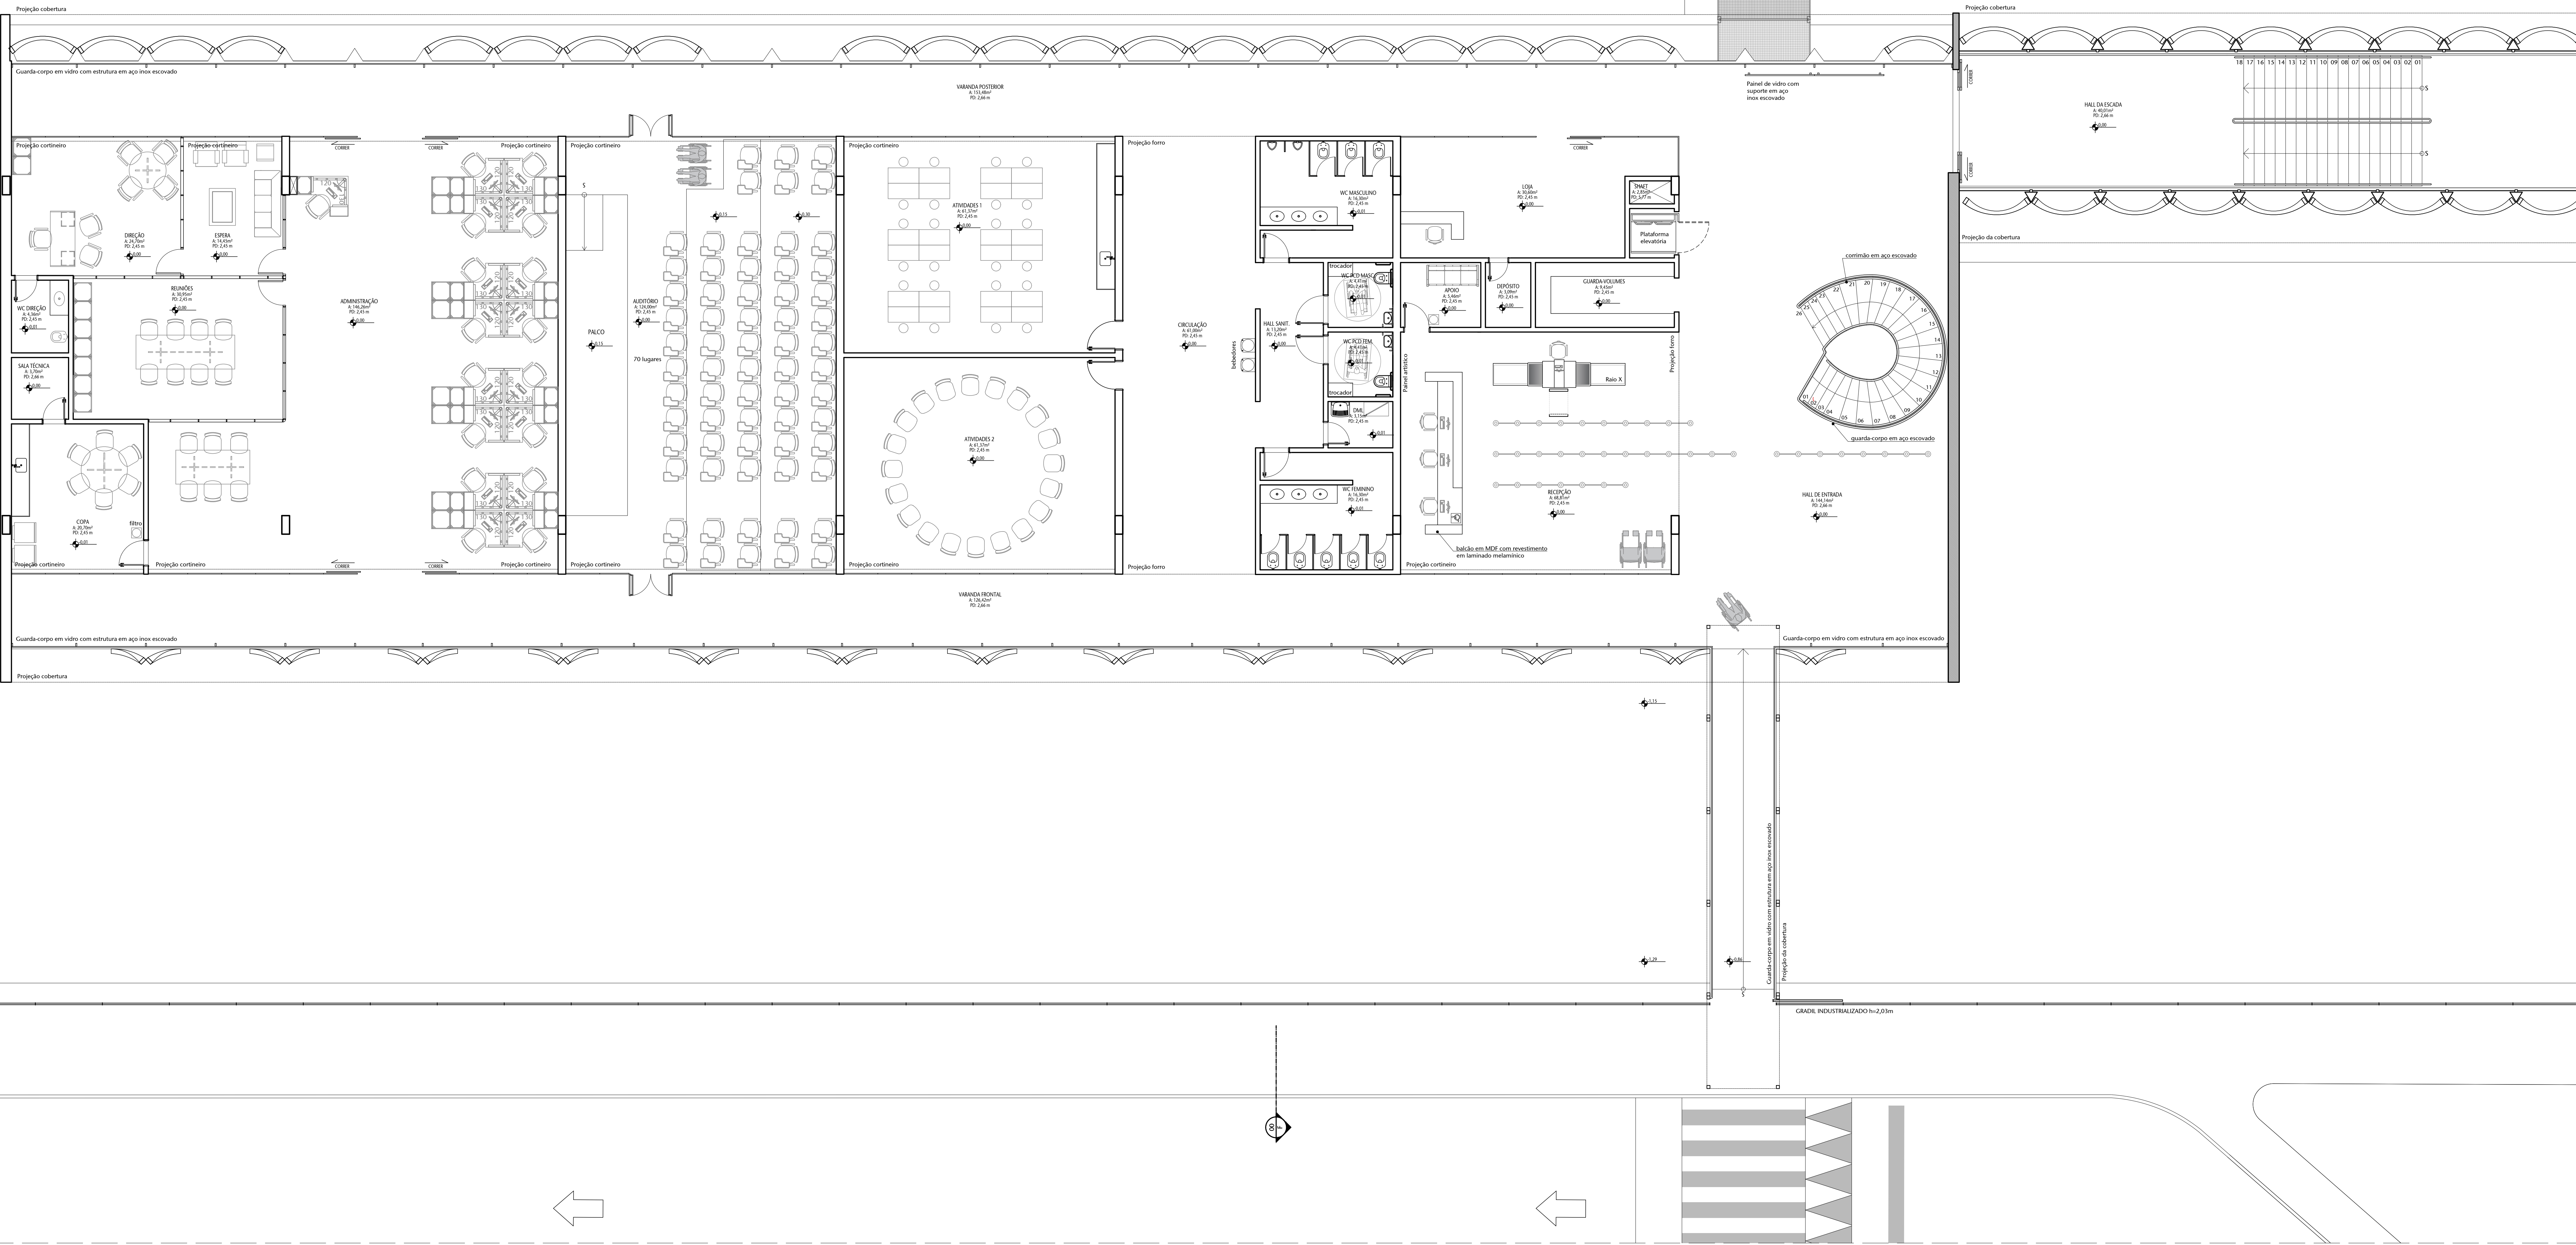


01 LEIAUTE BLOCO ADMINISTRATIVO - TÉRREO
ESCALA 1/75

Nº				CONTROLE DE EMISSÃO DE DESENHOS		DATA	REVISOR
SINFRA				SENADO FEDERAL SECRETARIA DE INFRAESTRUTURA COORDENAÇÃO DE PROJETOS			
POTREISSADO				LOCAL		ENDEREÇO/ENDEREÇO EXTENSO	ÁREA DE INTERVENÇÃO
SINFRA				L4 NORTE			AP
CODIGO	GERENTE ASSIST.	TITULO	PROJETO	TABELA		EST. PRELIMINAR	09/25
COORDENADOR	DESENHADOR	DATA	TITULO DA PRATICA	ESCALA		1/75	
ARQUITETO	DESENHADOR	DATA	LEIAUTE BLOCO ADM - TÉRREO	FORMATO: A4			

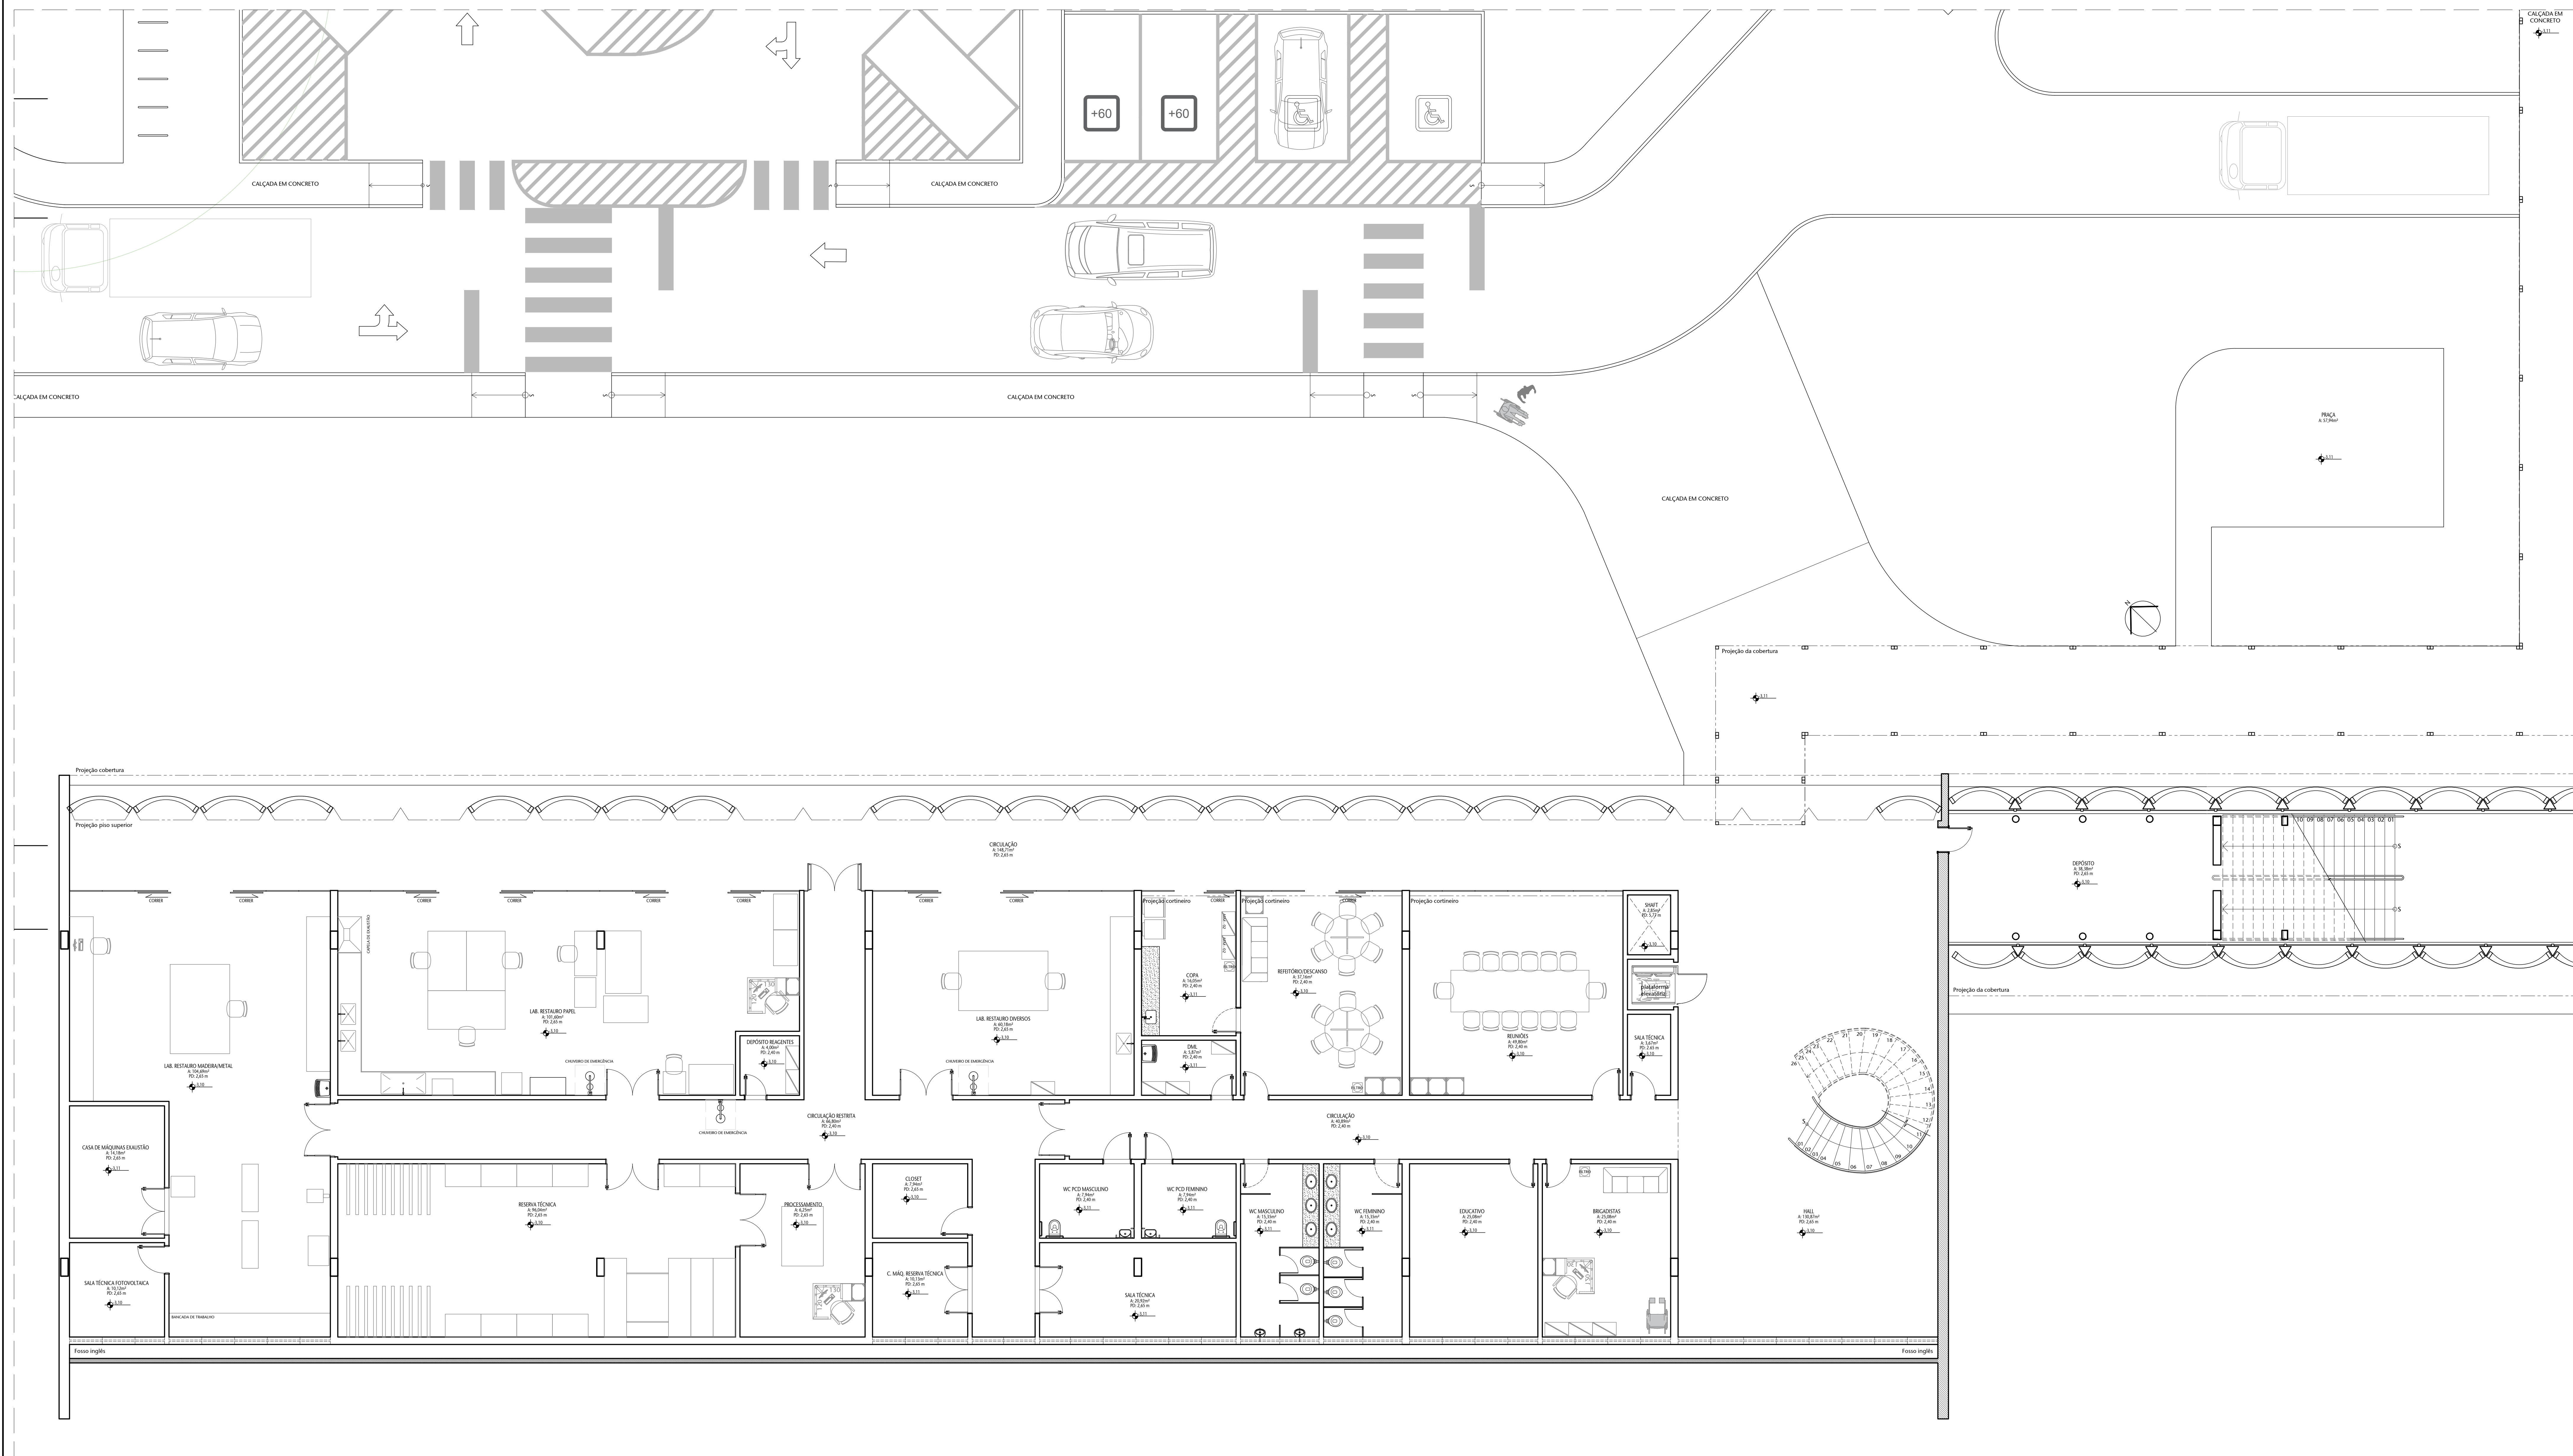


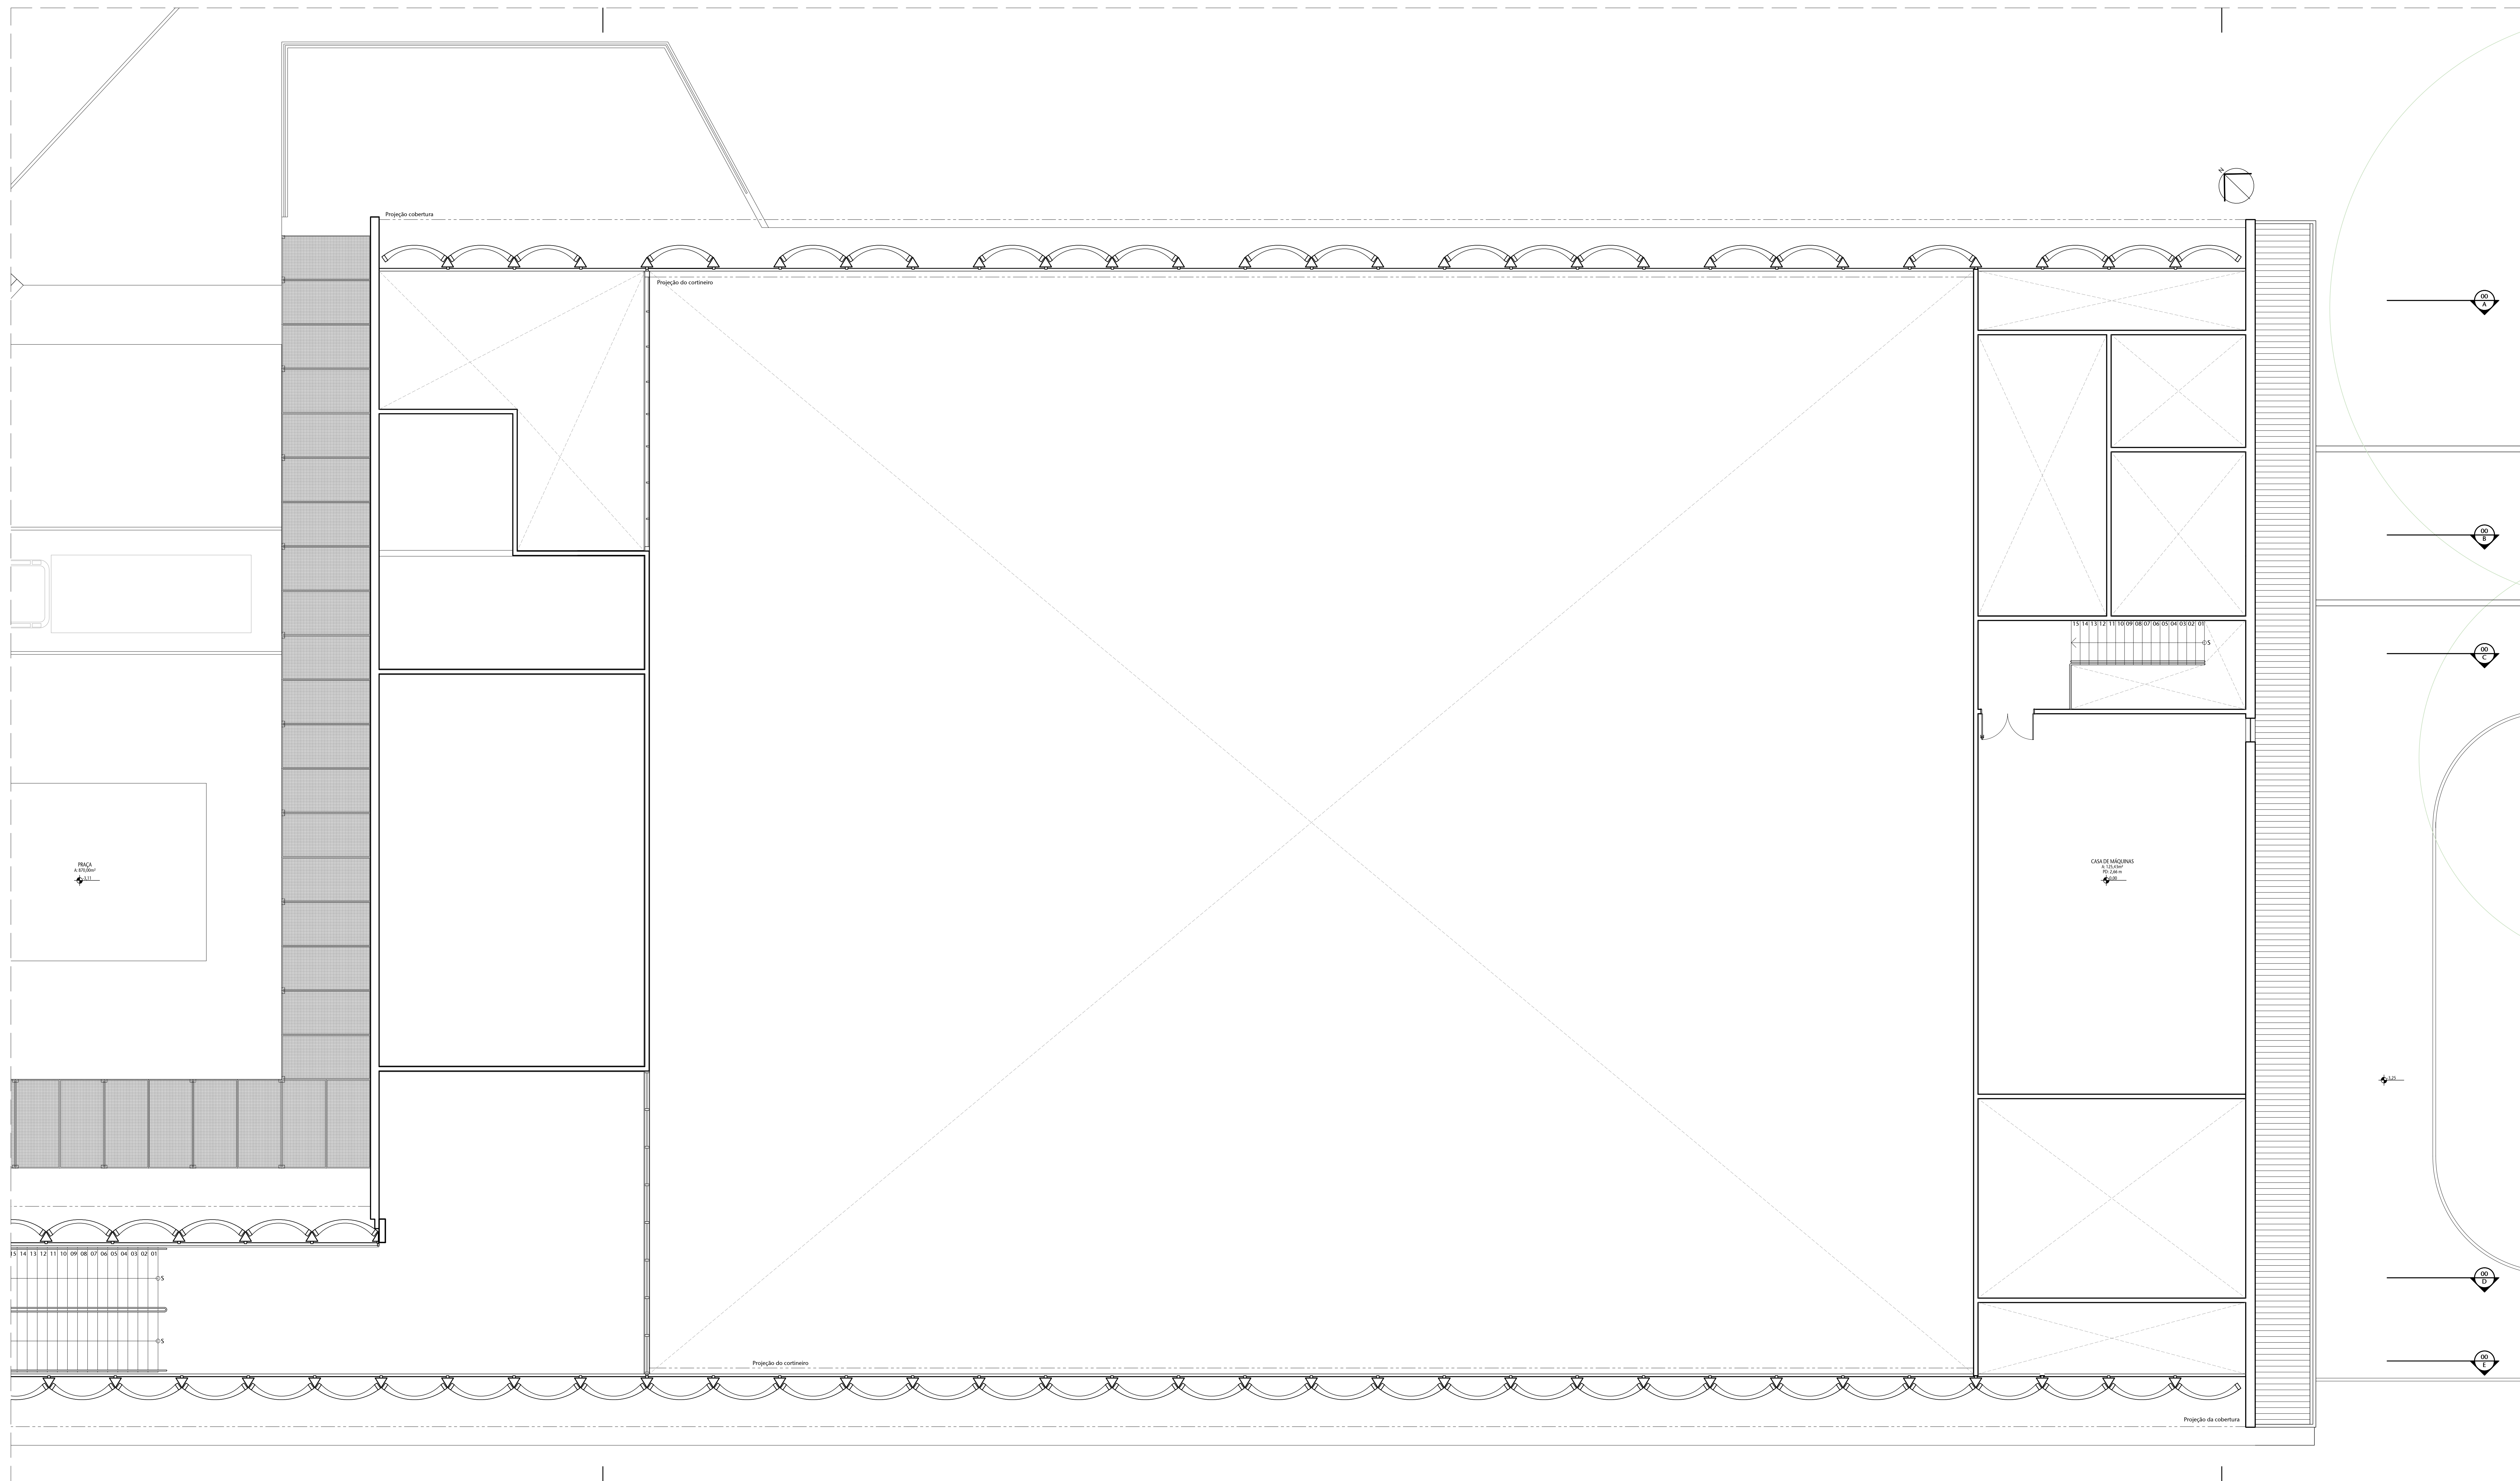

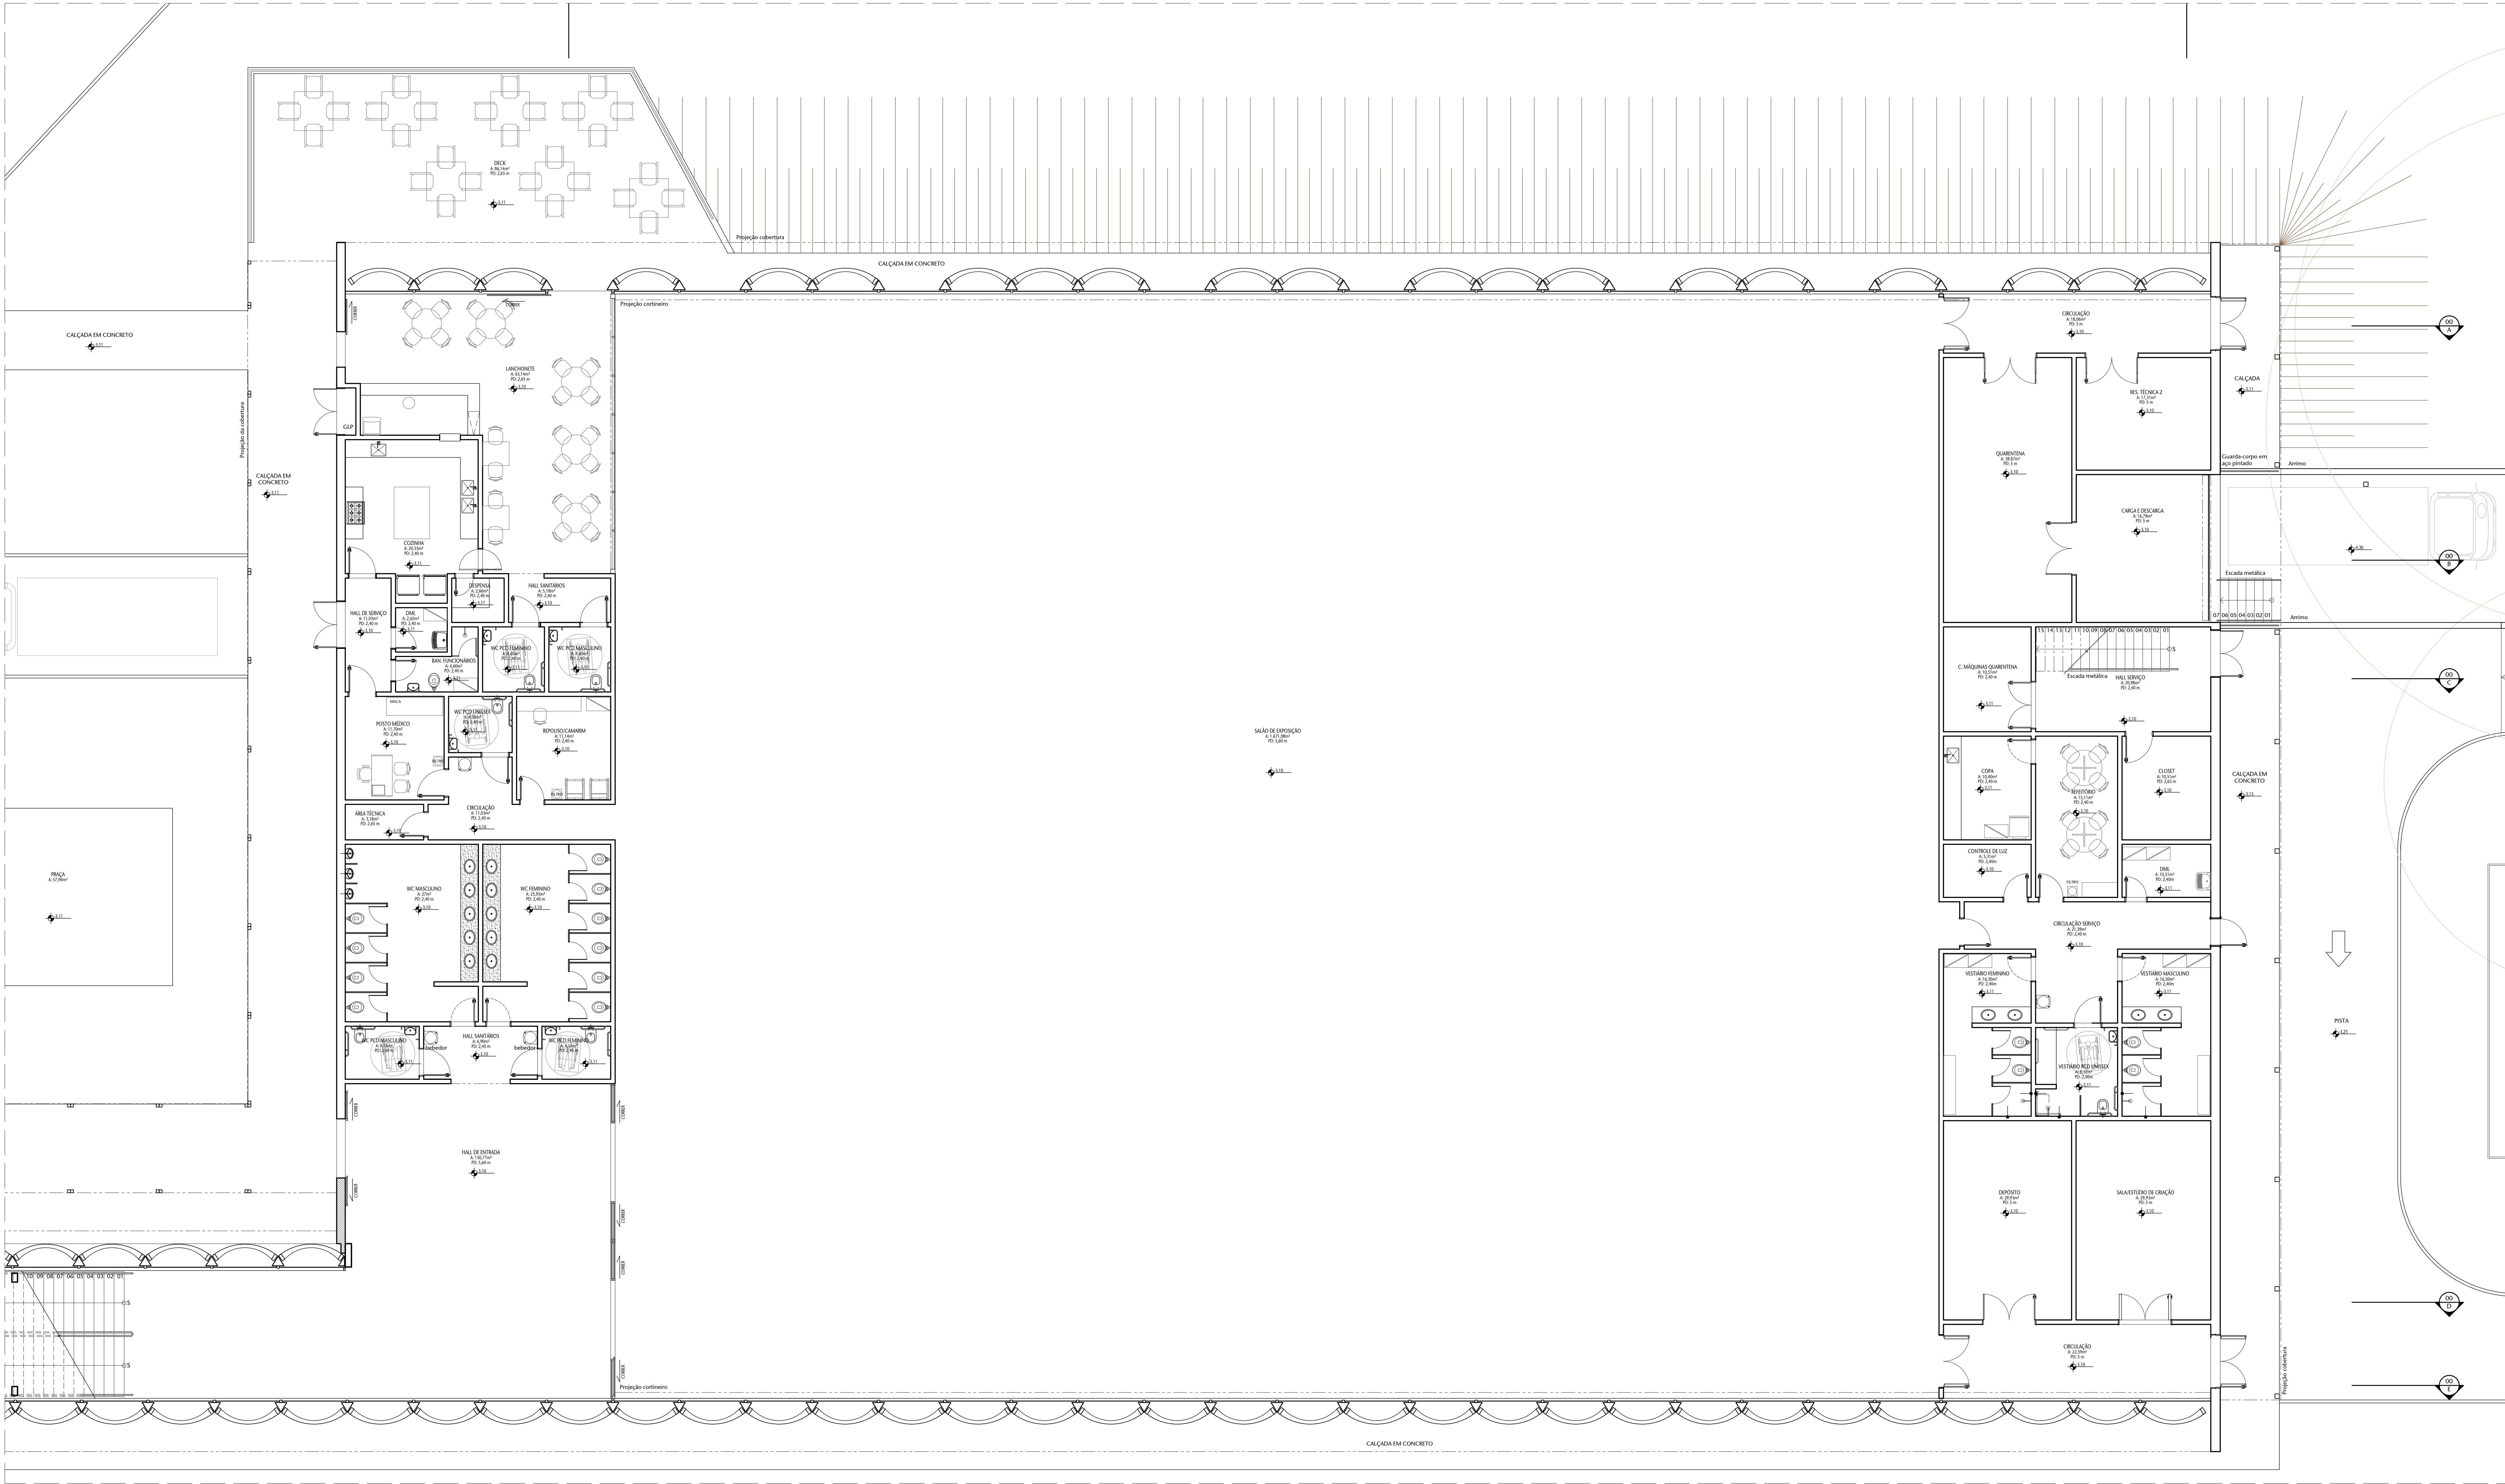

01 LEILAUTE BLOCO EXPOSIÇÕES - SEMIENTERRADO

 ESCALA 1/75

Nº		CONTROLE DE EMISSÃO DE DESENHOS					DATA		REVISOR		
SENADO FEDERAL SECRETARIA DE INFRAESTRUTURA COORDENAÇÃO DE PROJETOS											
INTERESSADO		LOCAL		EMPENHAMENTO EXTENSO				ÁREA DE ENTREGA			
SINFRA		L4 NORTE									
COORD.	GESTOR ASSIST.	TABELA	PROJETO			TADE		OP. PRONÓSTICO			
ELAB. D.	DESENHO	DATA	DESENHO			DATA		DESENHO			
ARQUITETO	DESENHO	DATA	TÍTULO DA PRONÓSTICO			LOCAL		DATA			
REVISOR	DESENHO	DATA	LEIANTE BLOCO EXPO - SEMIENTERRADO			LOCAL		DATA			
SINFRA		L4 NORTE						12/25			


[illegible][illegible]

INSTALAÇÃO	P.TX. NOME	P.TX. MANUT.	Q. NOME	Q. MANUT.	RECEBIM. DO ACORDAMENTO	RECEBIM. DO ACORDAMENTO
REDE DE SANEAMENTO	1	0	1	0	1	0
REDE DE SANEAMENTO	2	0	1	0	1	0
REDE DE SANEAMENTO	3	0	1	0	1	0
REDE DE SANEAMENTO	100	0	1	0	1	0

[illegible]





Nº				CONTROLE DE EMISSÃO DE DESENHOS				DATA		REVISOR	
SENADO FEDERAL SECRETARIA DE INFRAESTRUTURA COORDENAÇÃO DE PROJETOS											
INTERESSADO: SINFRA				LOCAL: L4 NORTE				ÁREA DE ENTREVISTA: 60			
COORDENADOR GILBERTO PEREIRA		GESTOR ADMINISTRATIVO ALCANTARA		TÍTULO DO PROJETO CCPU		FUNDO EIXO PARANÁ		Nº DE PROJETO 17/25			
ARQUITETO VINÍCIUS R		DESENHADOR TALIANA		TÍTULO DA PRANCHETA PLANTA DE TETO BL ADM - TERREO		EIXO PARANÁ LUTA					

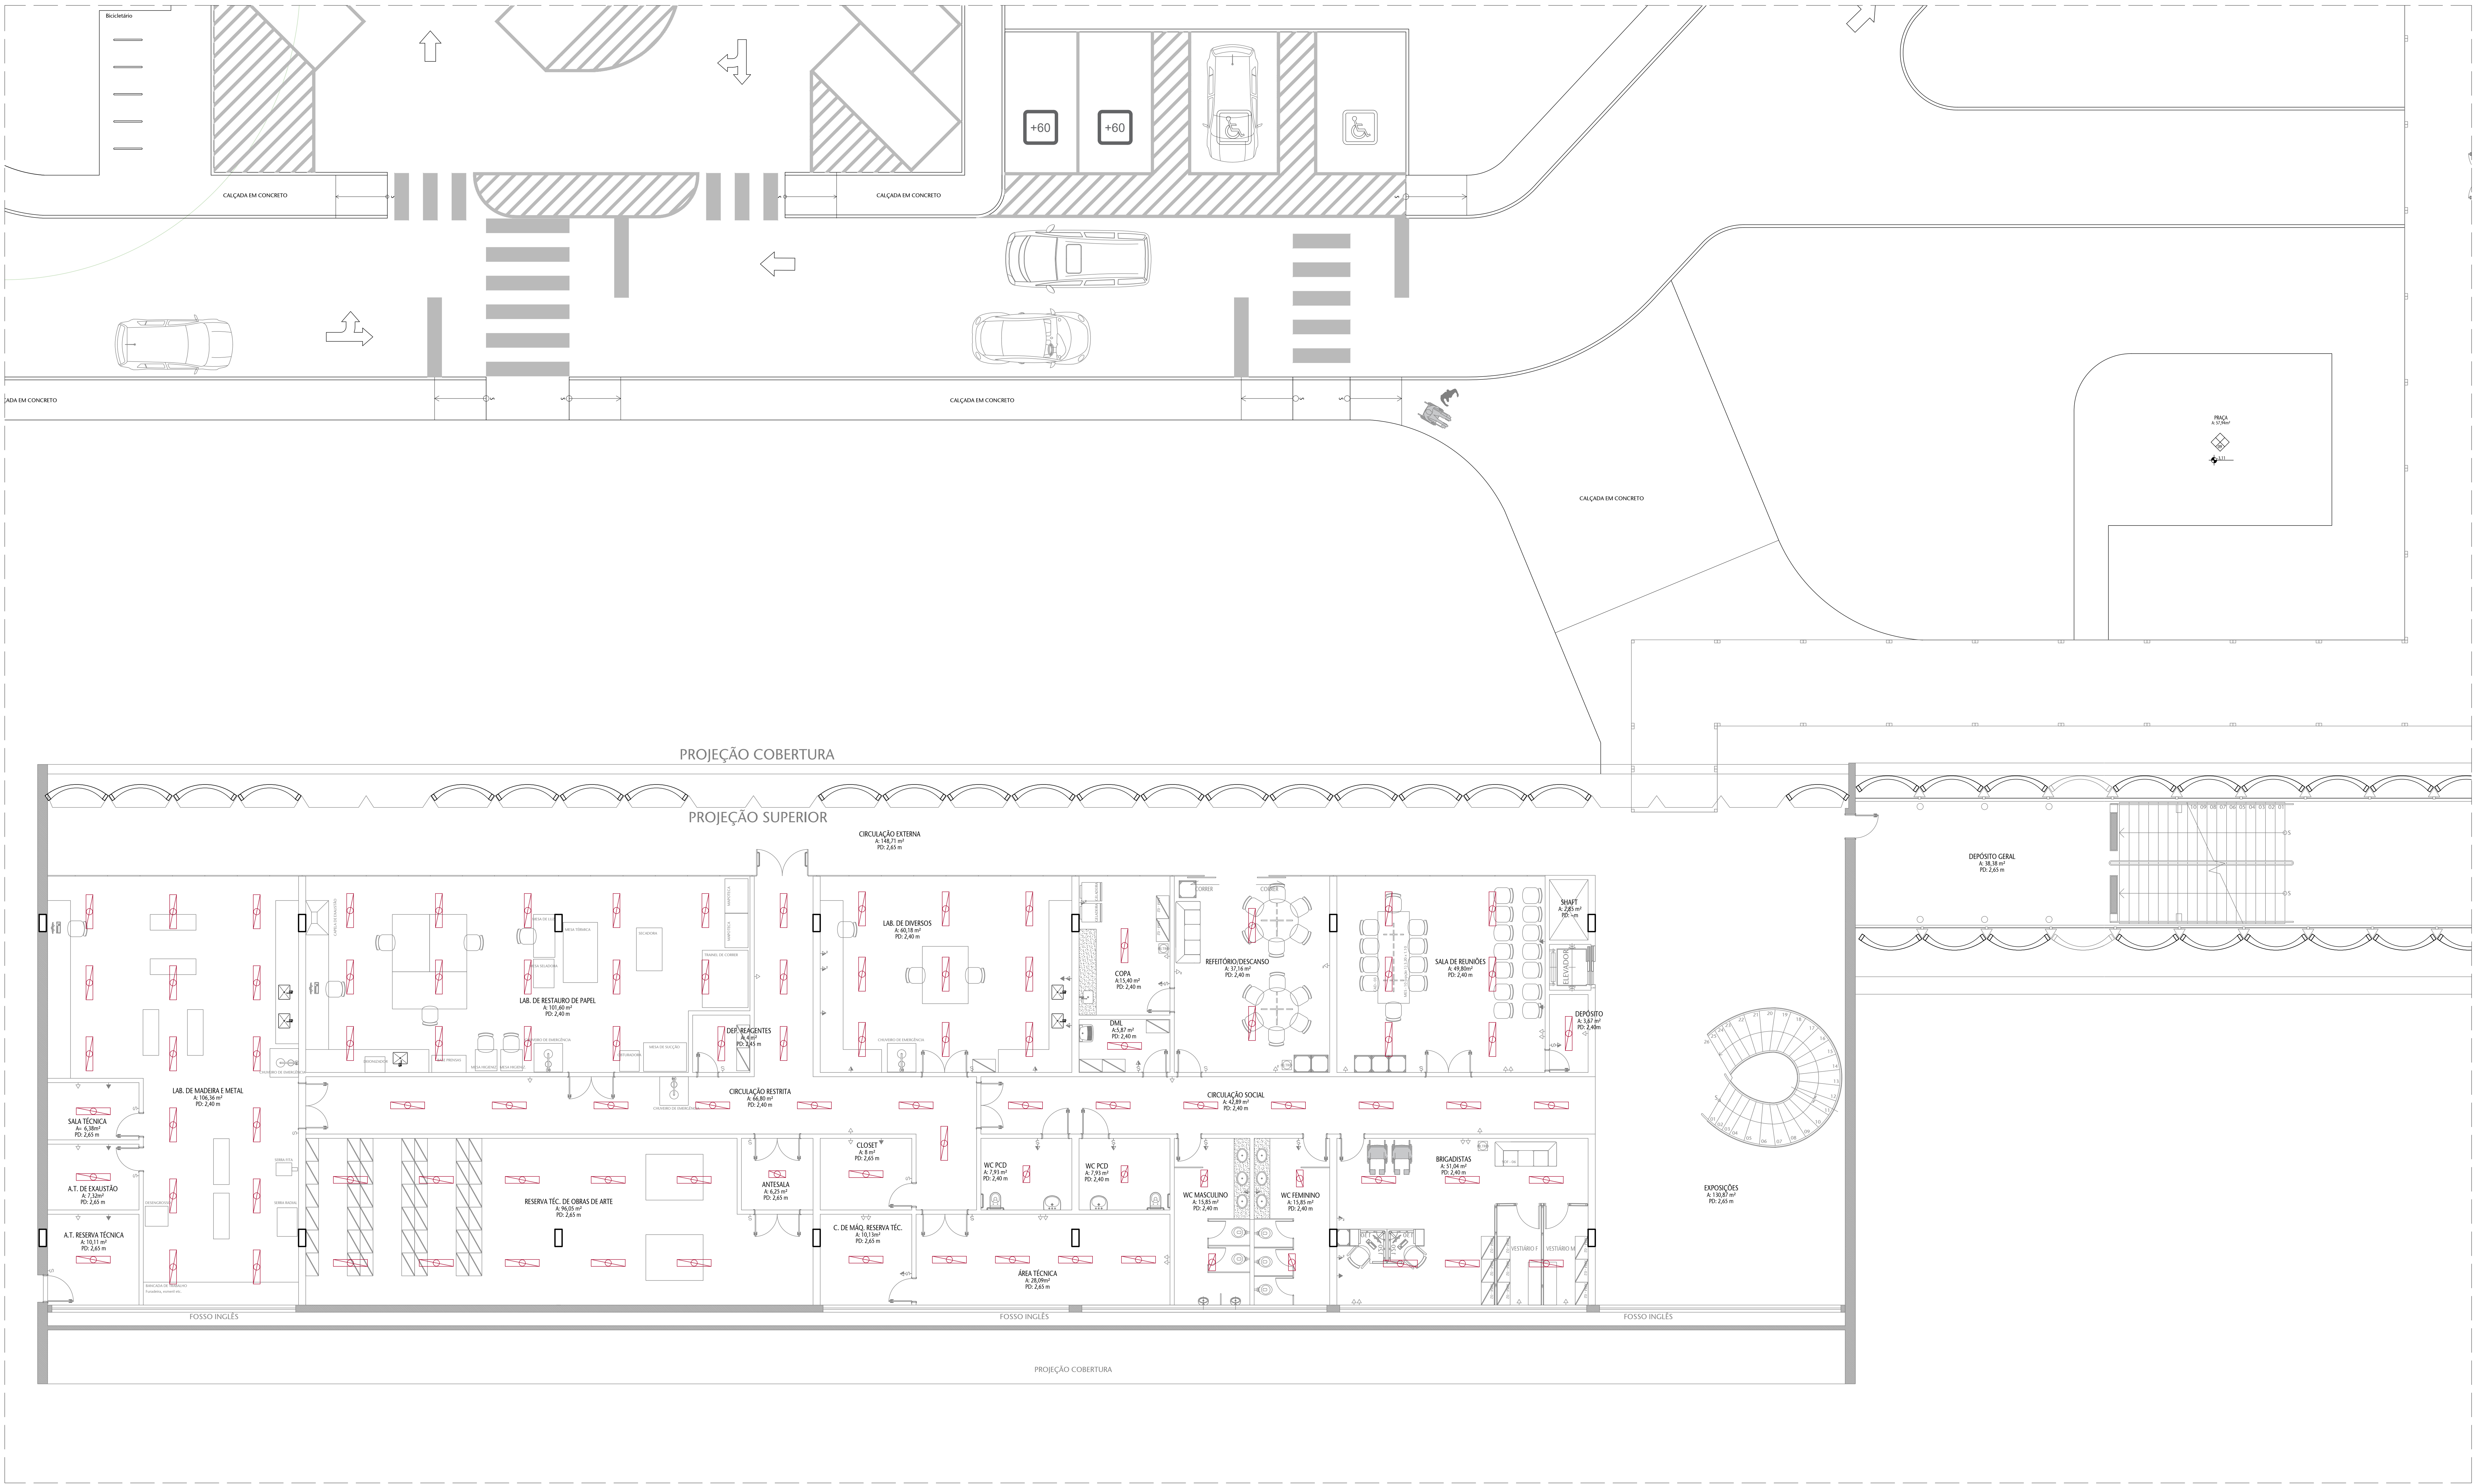



01 PLANTA DE TETO BLOCO ADMINISTRATIVO - SEMIENTERRADO

 ESCALA 1/25


Nº				CONTROLE DE EMISSÃO DE DESENHOS		DATA	REVISOR	
SENADO FEDERAL SECRETARIA DE INFRAESTRUTURA COORDENAÇÃO DE PROJETOS								
INTERESSADO				LOCAL		ÁREA DE EMISSÃO		
SINFRA				L4 NORTE		MAP		
COORDENADOR	GESTOR ASSIST.	TABELETA	PROJETO	ELABORADO		PROBACAMENTO EXTERNO		
ELABORADO	PROJETO	REVISÃO	CCPU	ELABORADO		PROBACAMENTO EXTERNO		
ARQUITETO	DESENHO	DATA	TÍTULO DO PROJETO	ELABORADO		PROBACAMENTO EXTERNO		
REVISOR	REVISÃO	DATA	PLANTA DE TETO BL ADM - SEMIENTERRADO	ELABORADO		PROBACAMENTO EXTERNO		

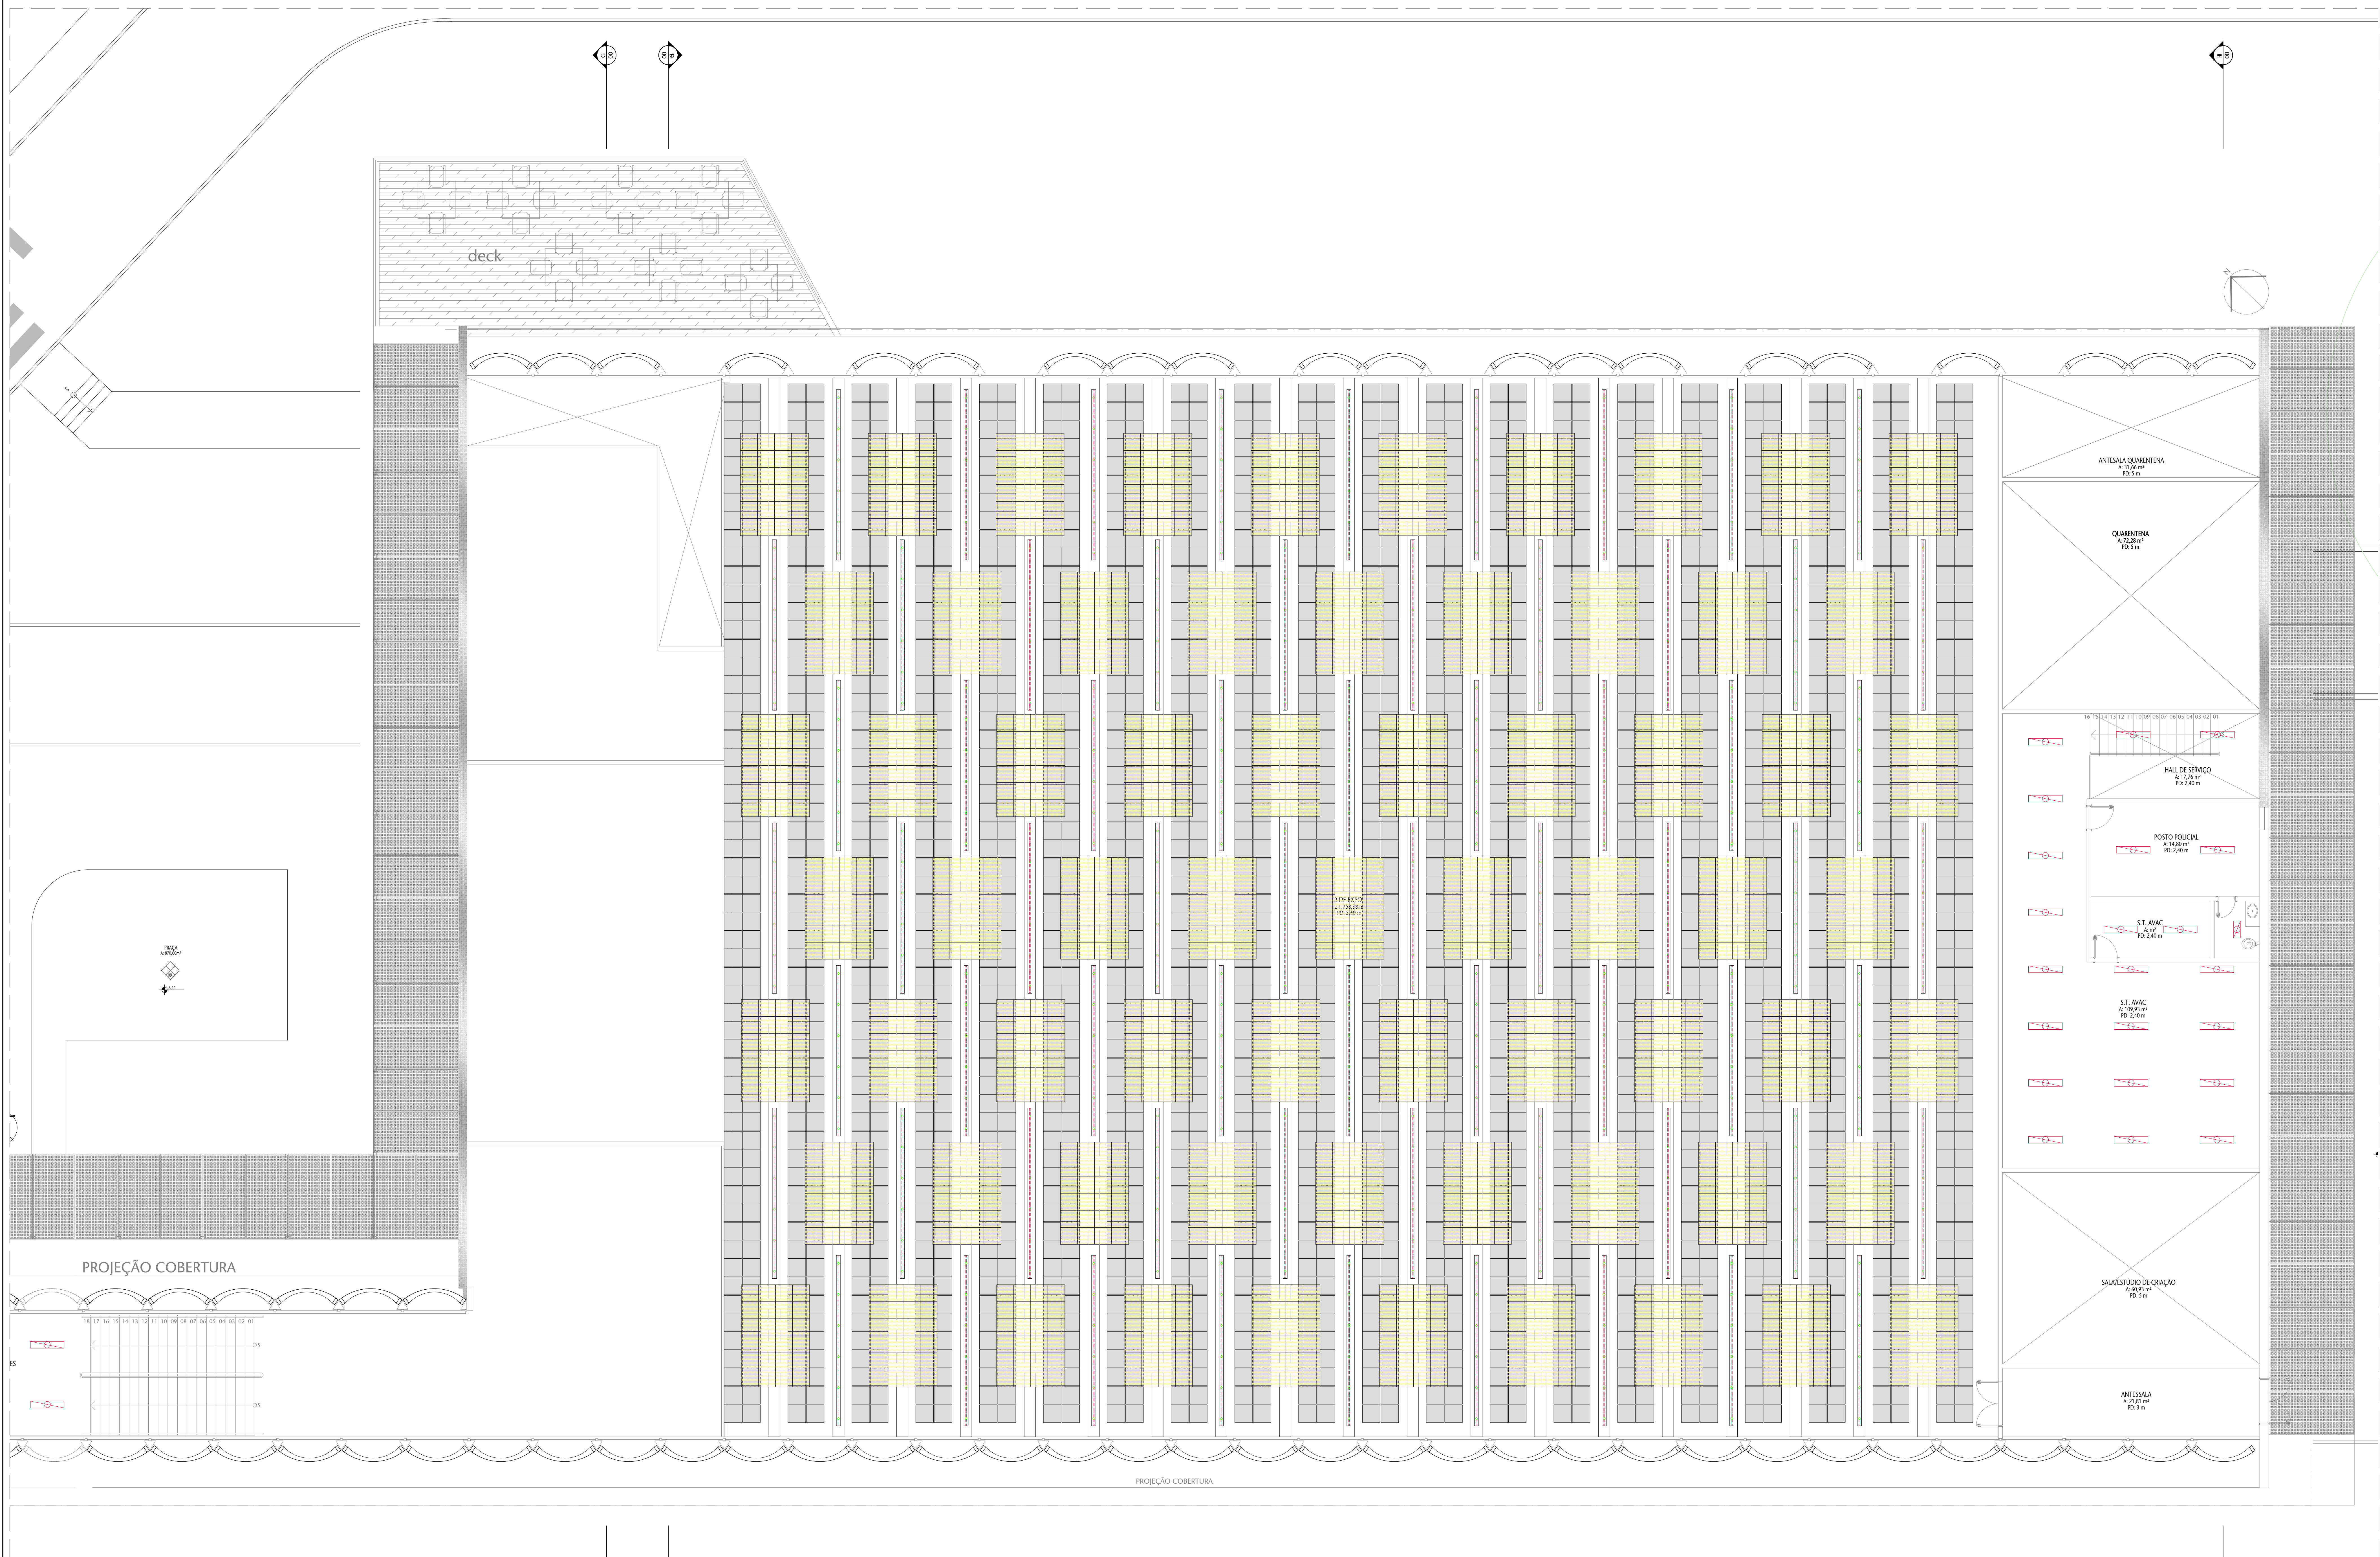

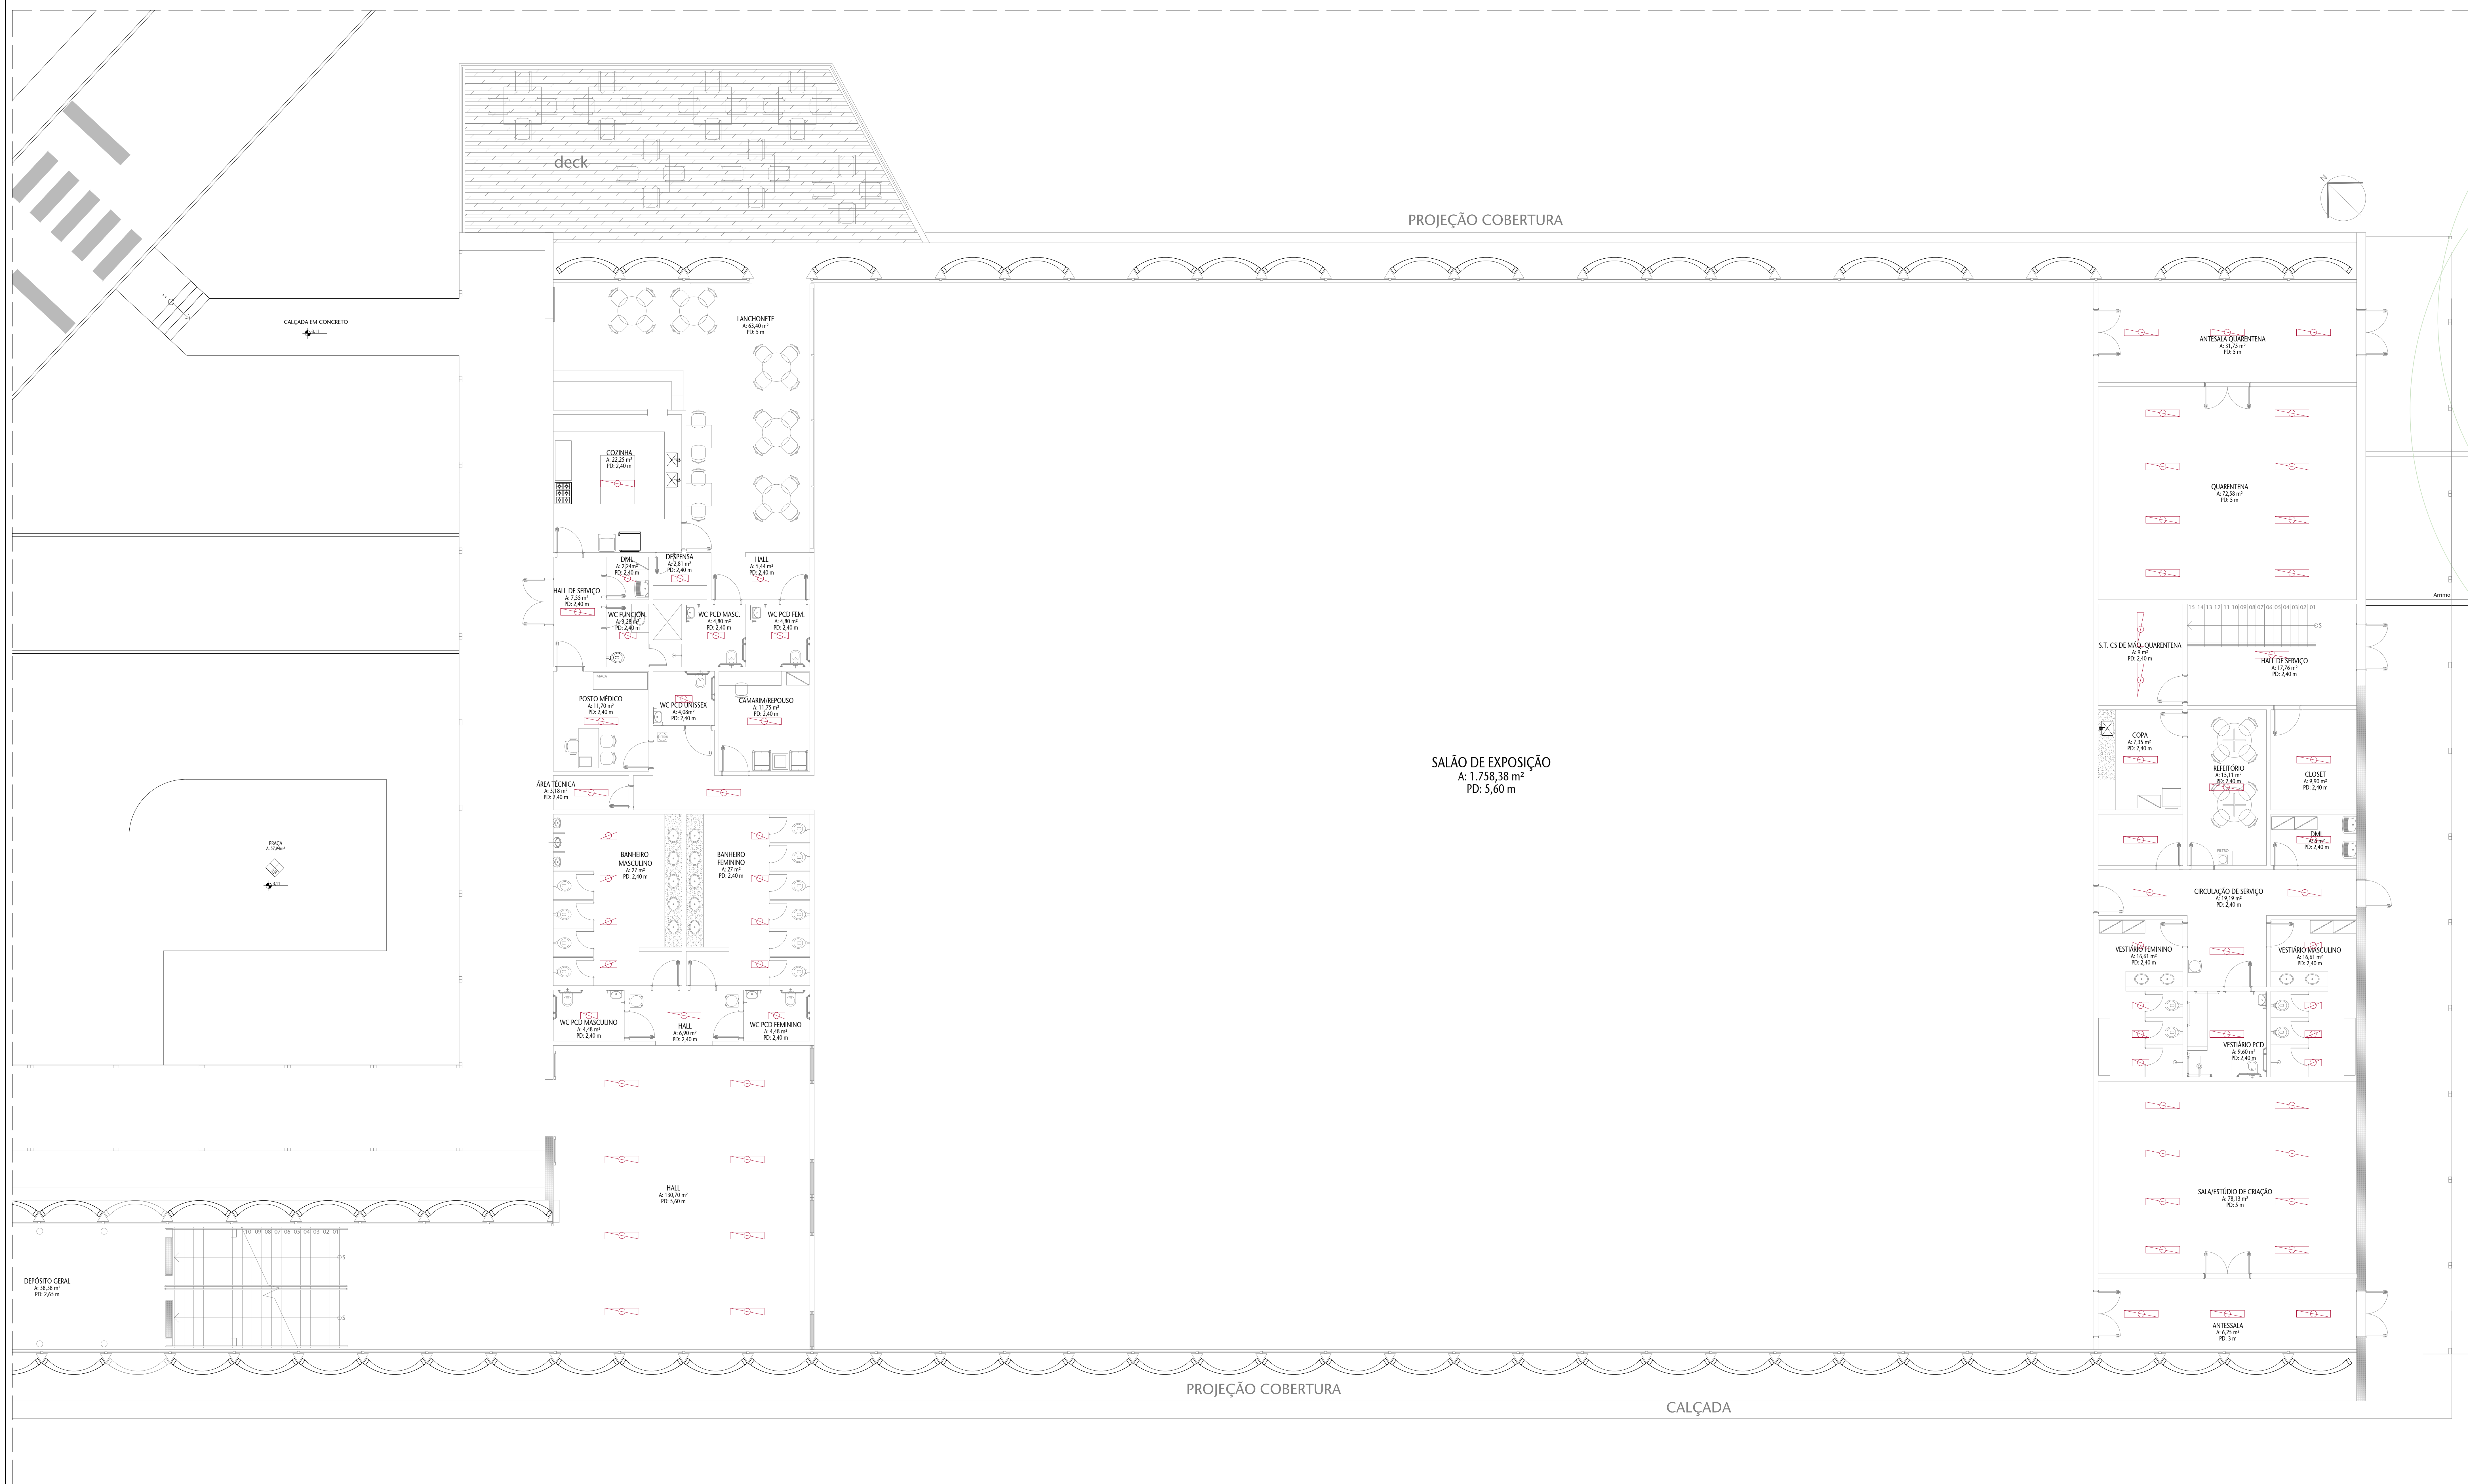


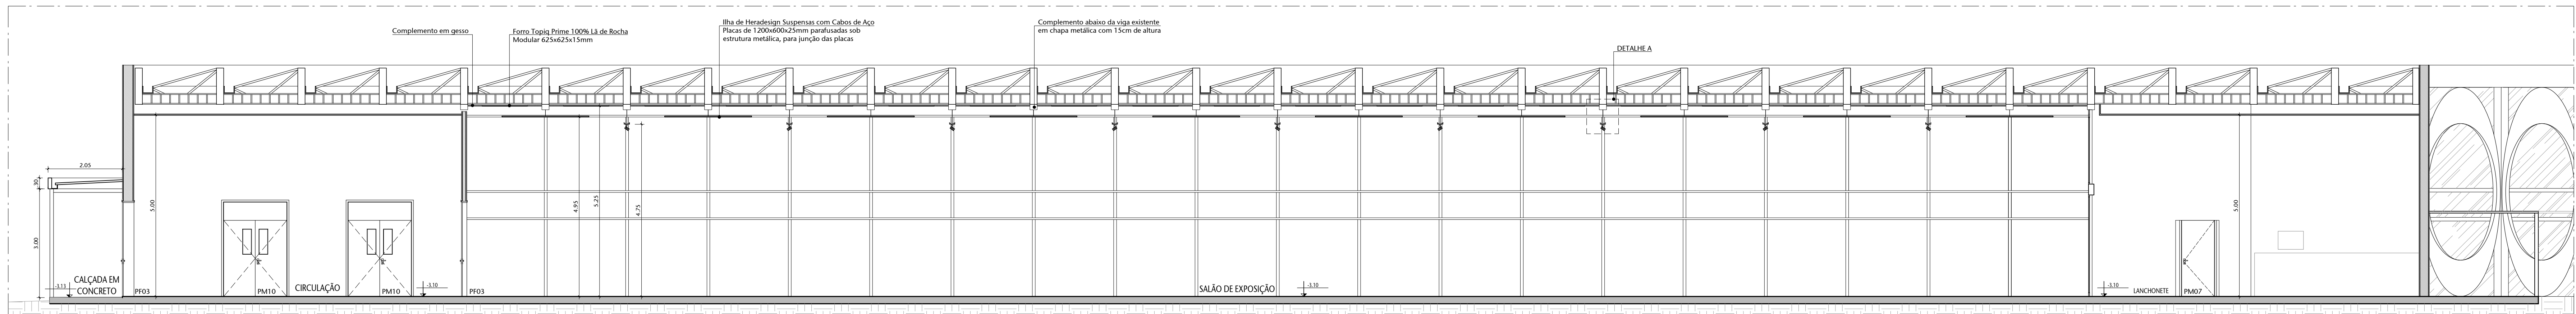


01 CORTE A
ESCALA: 1/75

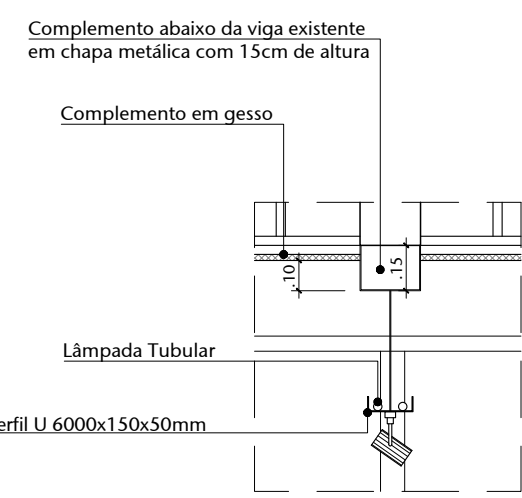

02 DETALHE A
ESCALA: 1/75

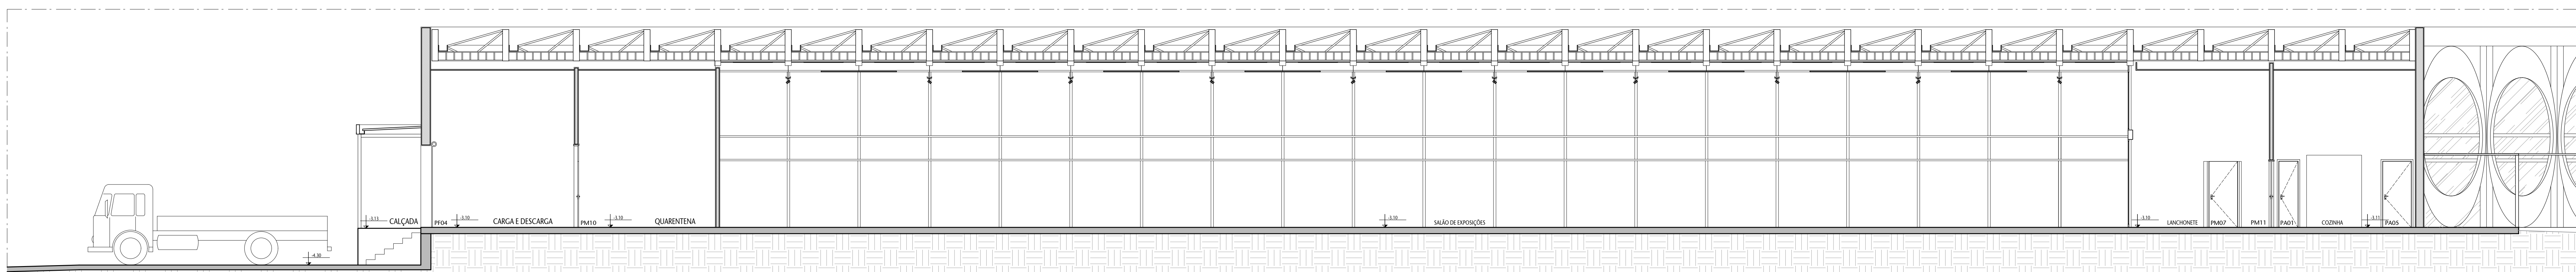

03 CORTE B
ESCALA: 1/75

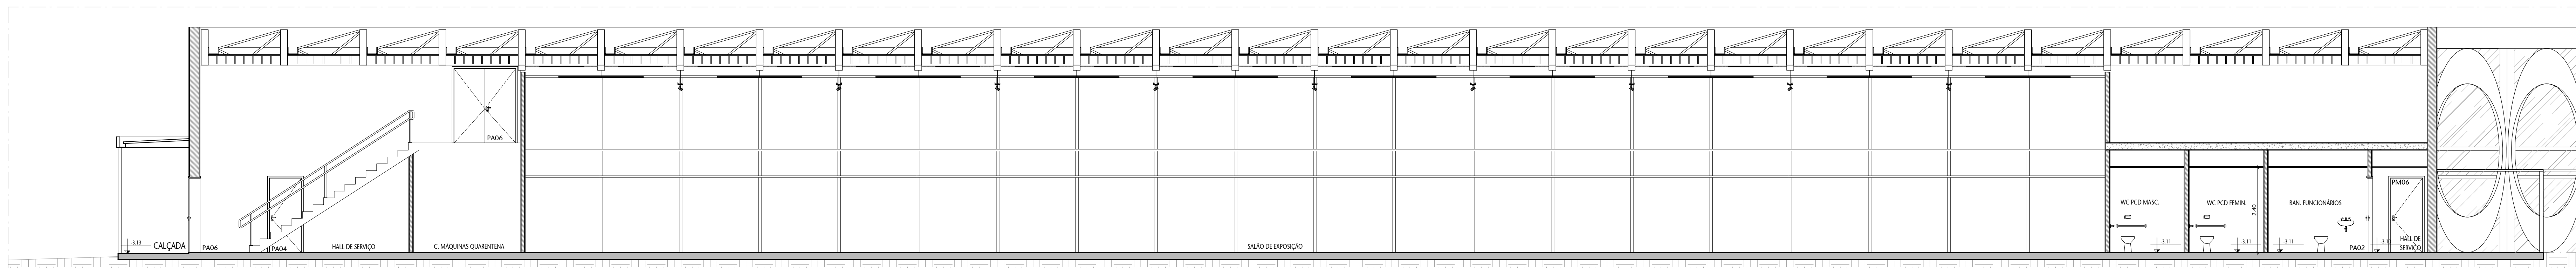


04 CORTE C
ESCALA: 1/75


Nº				CONTROLE DE EMISSÃO DE DESENHOS		DATA	REVISOR
SINFRA				SENADO FEDERAL SECRETARIA DE INFRAESTRUTURA COORDENAÇÃO DE PROJETOS			
INTERESSADO				LOCAL: PRODESCAM/INTENDADO		ÁREA DE PATRIM.	
SINFRA				L4 NORTE		L4	
COORD.	GESTOR ASSIST.	TABULA	PROJETO	TABELA		PROJETO	OP. PRONÓSTICO
ELABORADO	PROJETO	PROJETO	PROJETO	PROJETO		PROJETO	PROJETO
ARQUITETO	DESENHO	DATA	TÍTULO DO PROJETO	TÍTULO DO PROJETO		ESCALA	21/25
VERIFICAÇÃO	TRABALHO	TRABALHO	CORTES	CORTES		ESCALA	1/75




FORMATO: A0

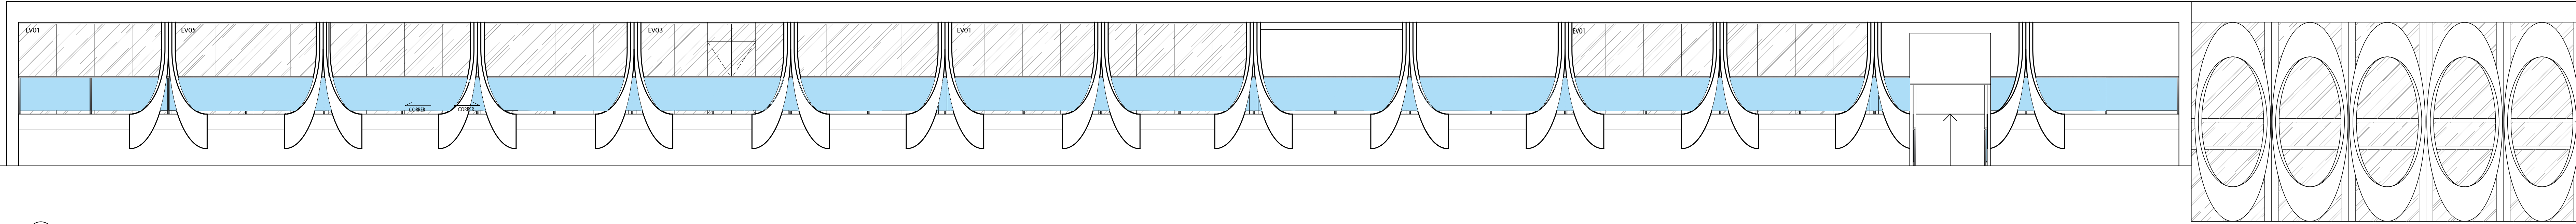


01 FACHADA FRONTAL - TRECHO A
ESCALA 1:175

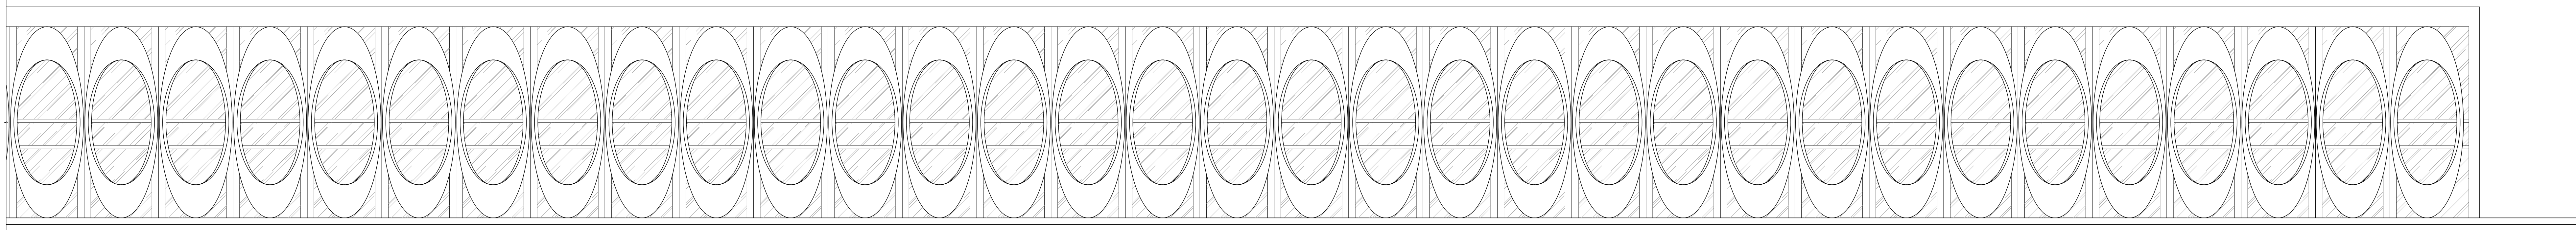


02 FACHADA FRONTAL - TRECHO B
ESCALA 1:175

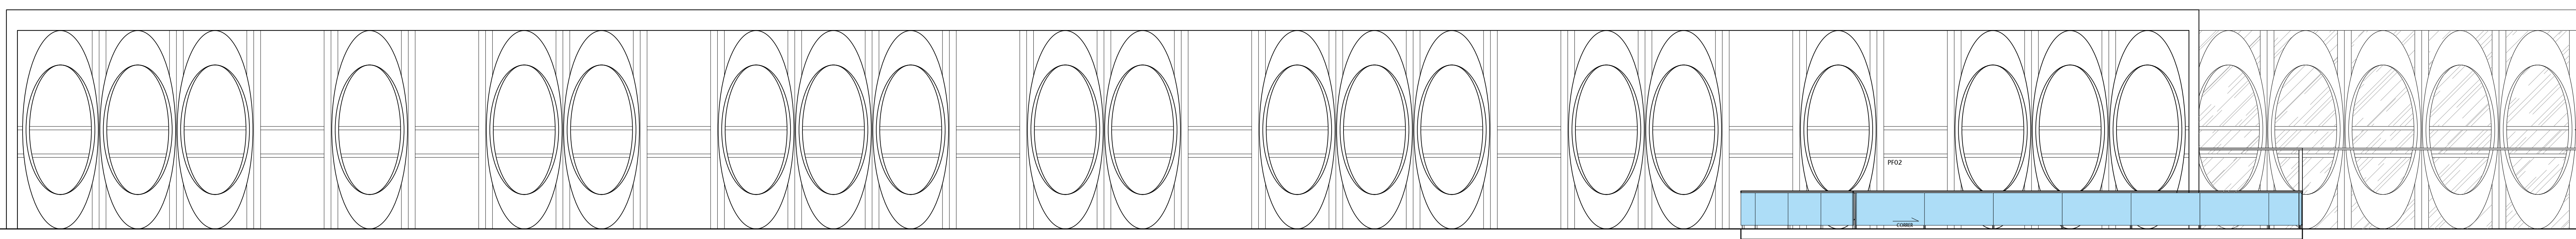


03 FACHADA POSTERIOR - TRECHO A
ESCALA 1:175

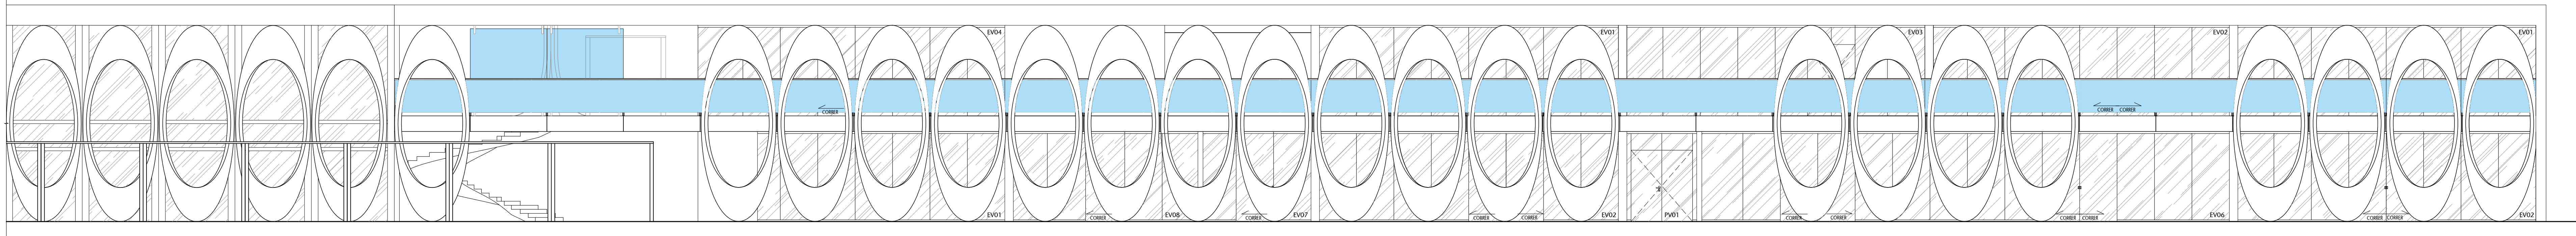

04 FACHADA POSTERIOR - TRECHO B
ESCALA 1:175

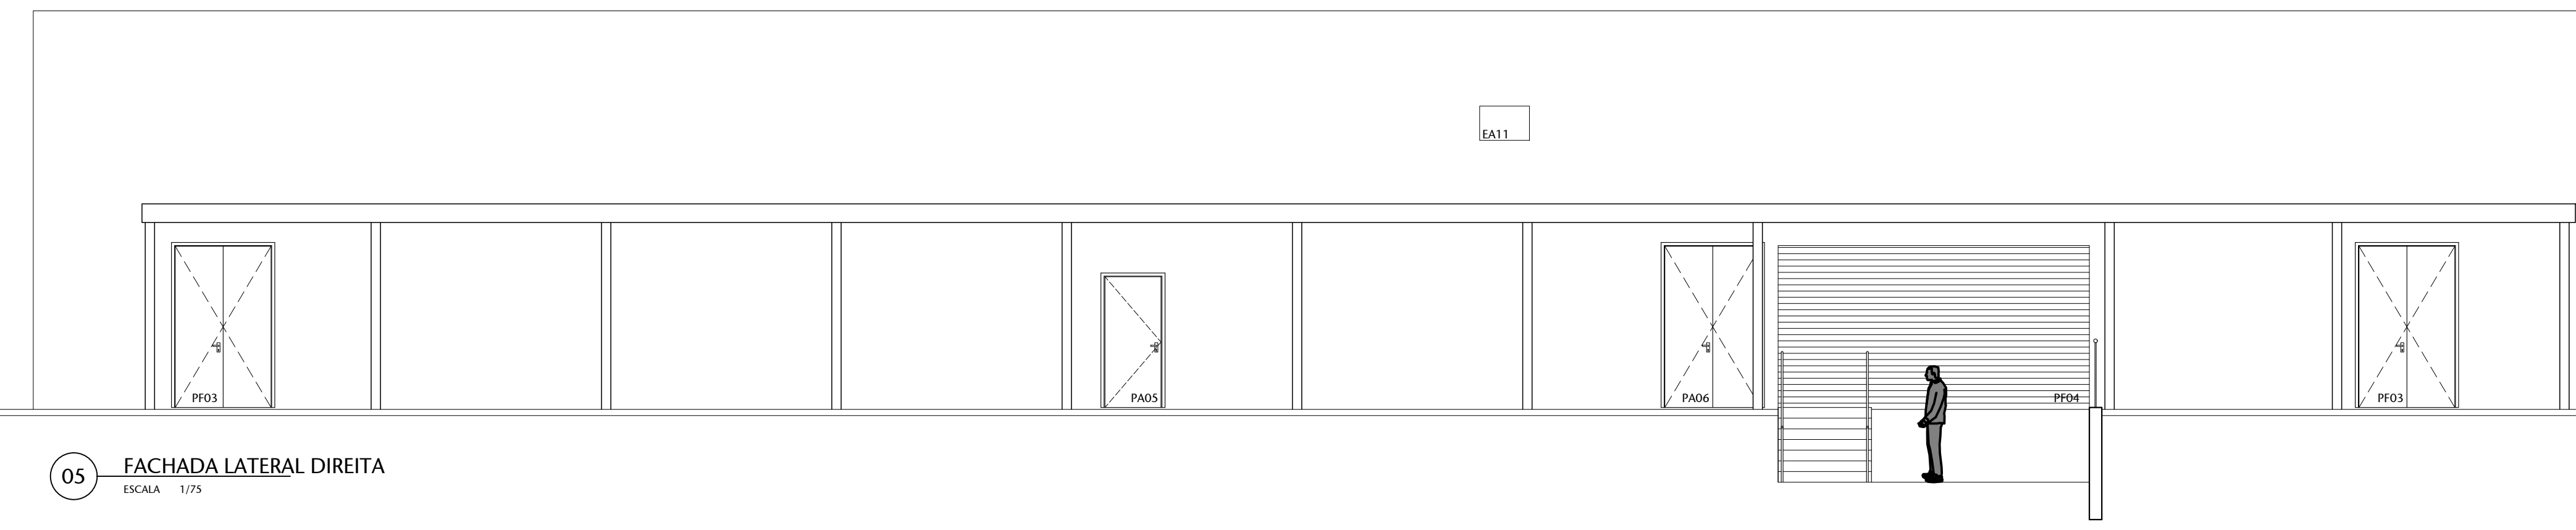

05 FACHADA LATERAL DIREITA
ESCALA 1:175


 
[illegible]

LEGENDA

- A DEMOLUIR/REVOCAR
- A CONSTRUIR/INSTALAR
- EXISTENTE SEM ALTERAÇÃO

TABELA DE ESPECIFICAÇÕES DE MATERIAIS

PISO					
01	MADEIRA	PARQUETADO	REITERAÇÃO	UNIDADE	TABREQUETADO
02	CEMENTO LAPO A C/BRANCA, 10x10CM	TOLEIRADO	NOVO	UNIDADE	—
03	CEMENTO C/POZ. CALÇA, 10x10CM, 10x15CM	BOQUEADO	NOVO	UNIDADE	—
04	PIEDRA CONCRETO ARMADO	—	NOVO	—	—
PAREDE					
01	MADEIRA	—	REITERAÇÃO	UNIDADE	TABREQUETADO
02	CEMENTO PORTLAND, 10x10 CM, 10x15 CM, 10x20 CM	—	NOVO	UNIDADE	—
03	REVESTIMENTO LAMINADO A C/BRANCA, 10x10CM	10x10CM	NOVO	—	—
04	REVESTIMENTO LAMINADO A C/BRANCA, 10x15CM	10x15CM	NOVO	—	—
05	REVESTIMENTO LAMINADO A C/BRANCA, 10x20CM	20x20CM	NOVO	—	ALFARDE
TETO					
01	MADEIRA	PARQUETADO	REITERAÇÃO	UNIDADE	TABREQUETADO
02	LAF PLATINADO NA TOR. BRANCO 15x15	—	NOVO	—	—
03	FORRO 15x15 CM, PLATINADO NA TOR. BRANCO 15x15	—	NOVO	—	—
RODAPE					
01	MADEIRA	PARQUETADO	REITERAÇÃO	UNIDADE	TABREQUETADO
02	CEMENTO LAPO A C/BRANCA, 10x10CM	10x10CM	NOVO	—	—
03	CEMENTO LAPO A C/BRANCA, 10x15CM	10x15CM	NOVO	—	—
04	CEMENTO LAPO A C/BRANCA, 10x20CM	20x20CM	NOVO	—	—

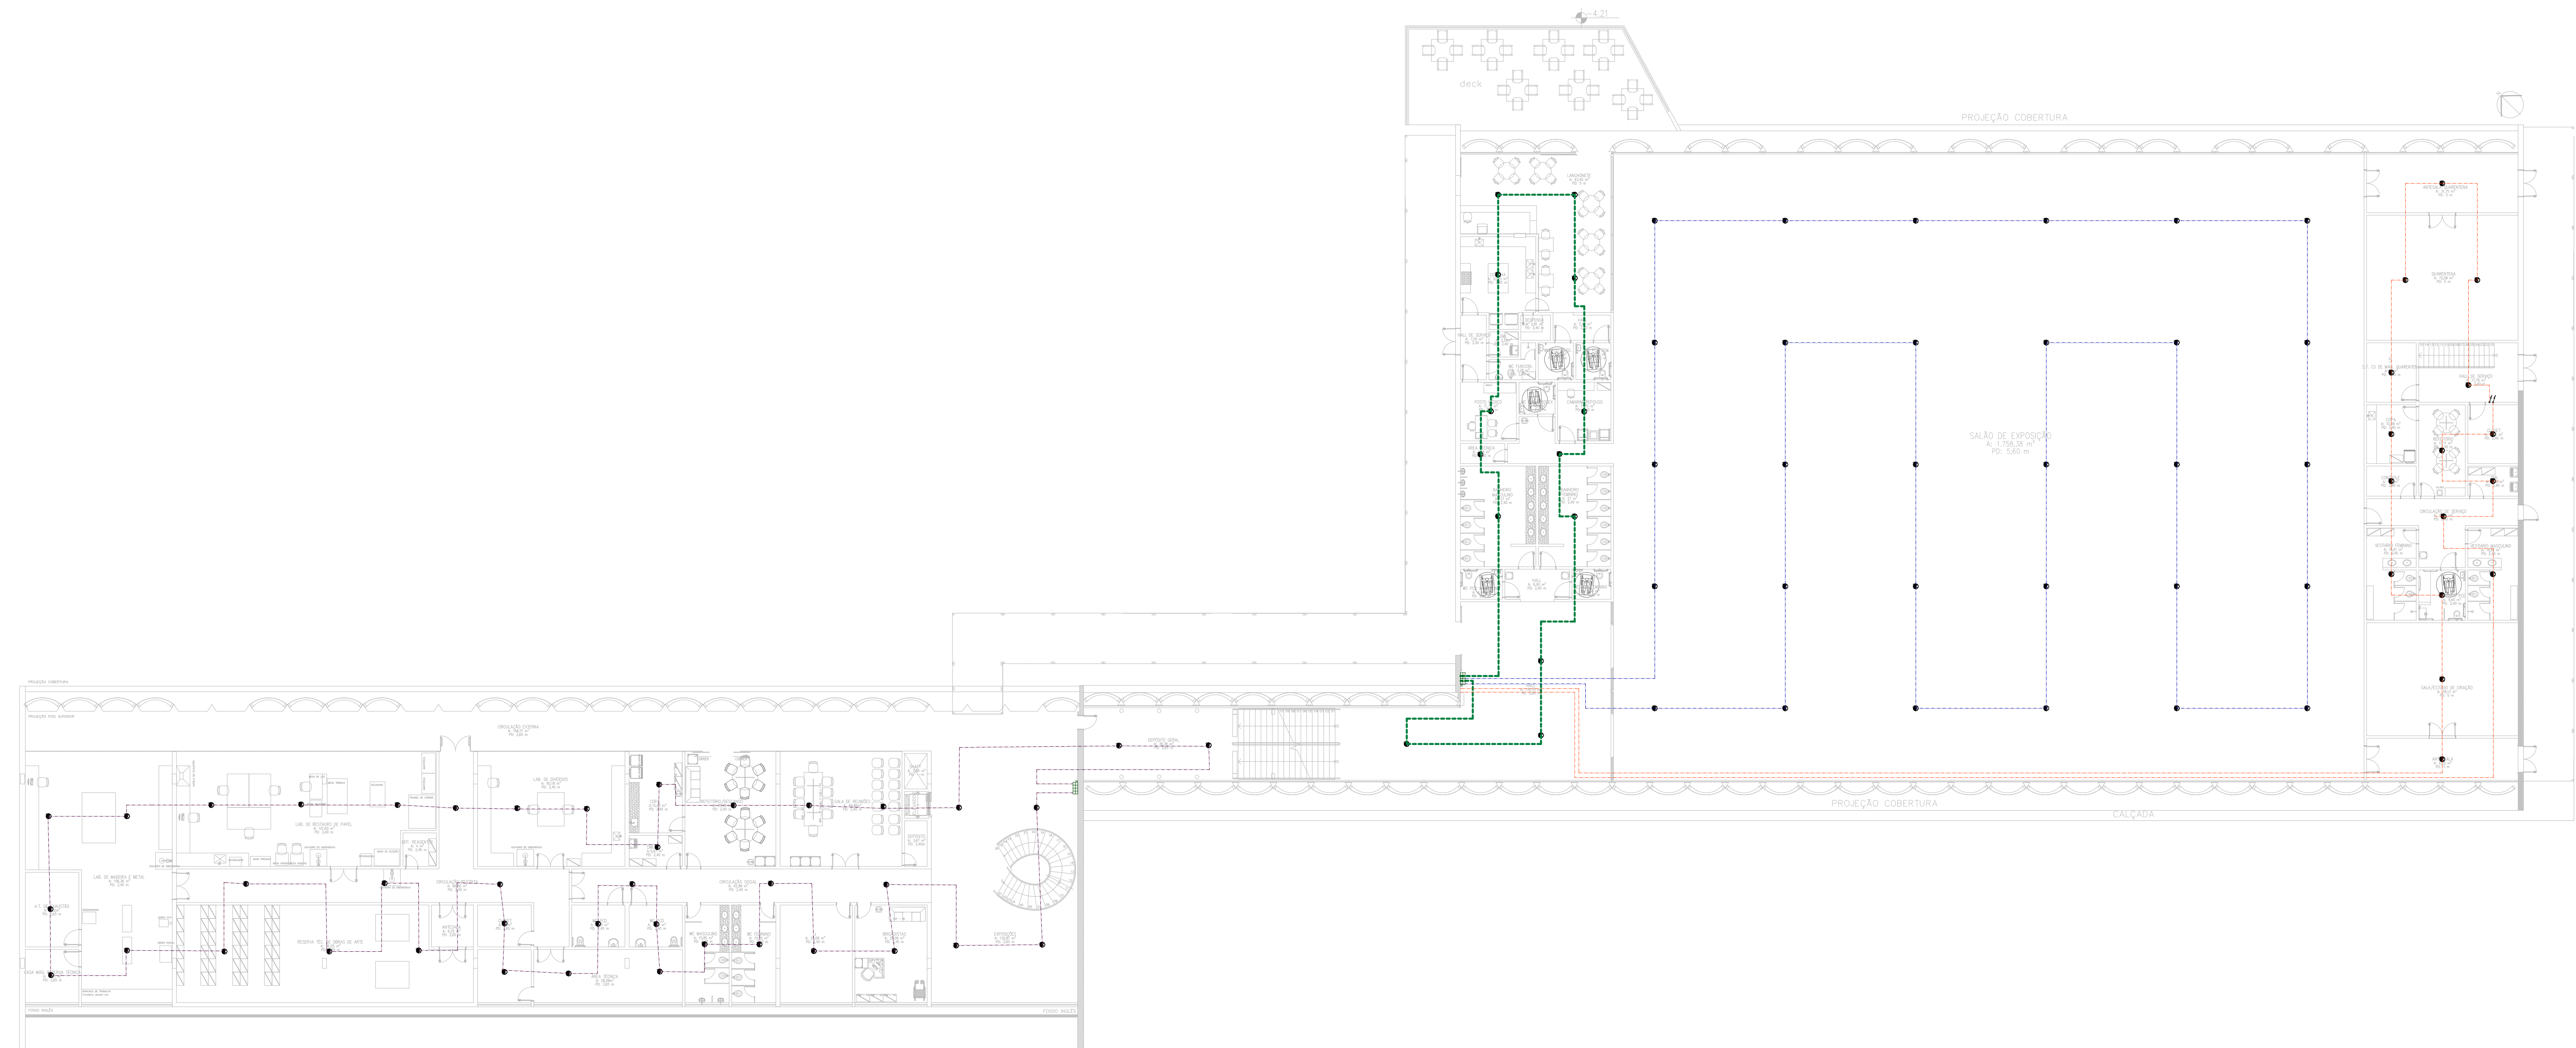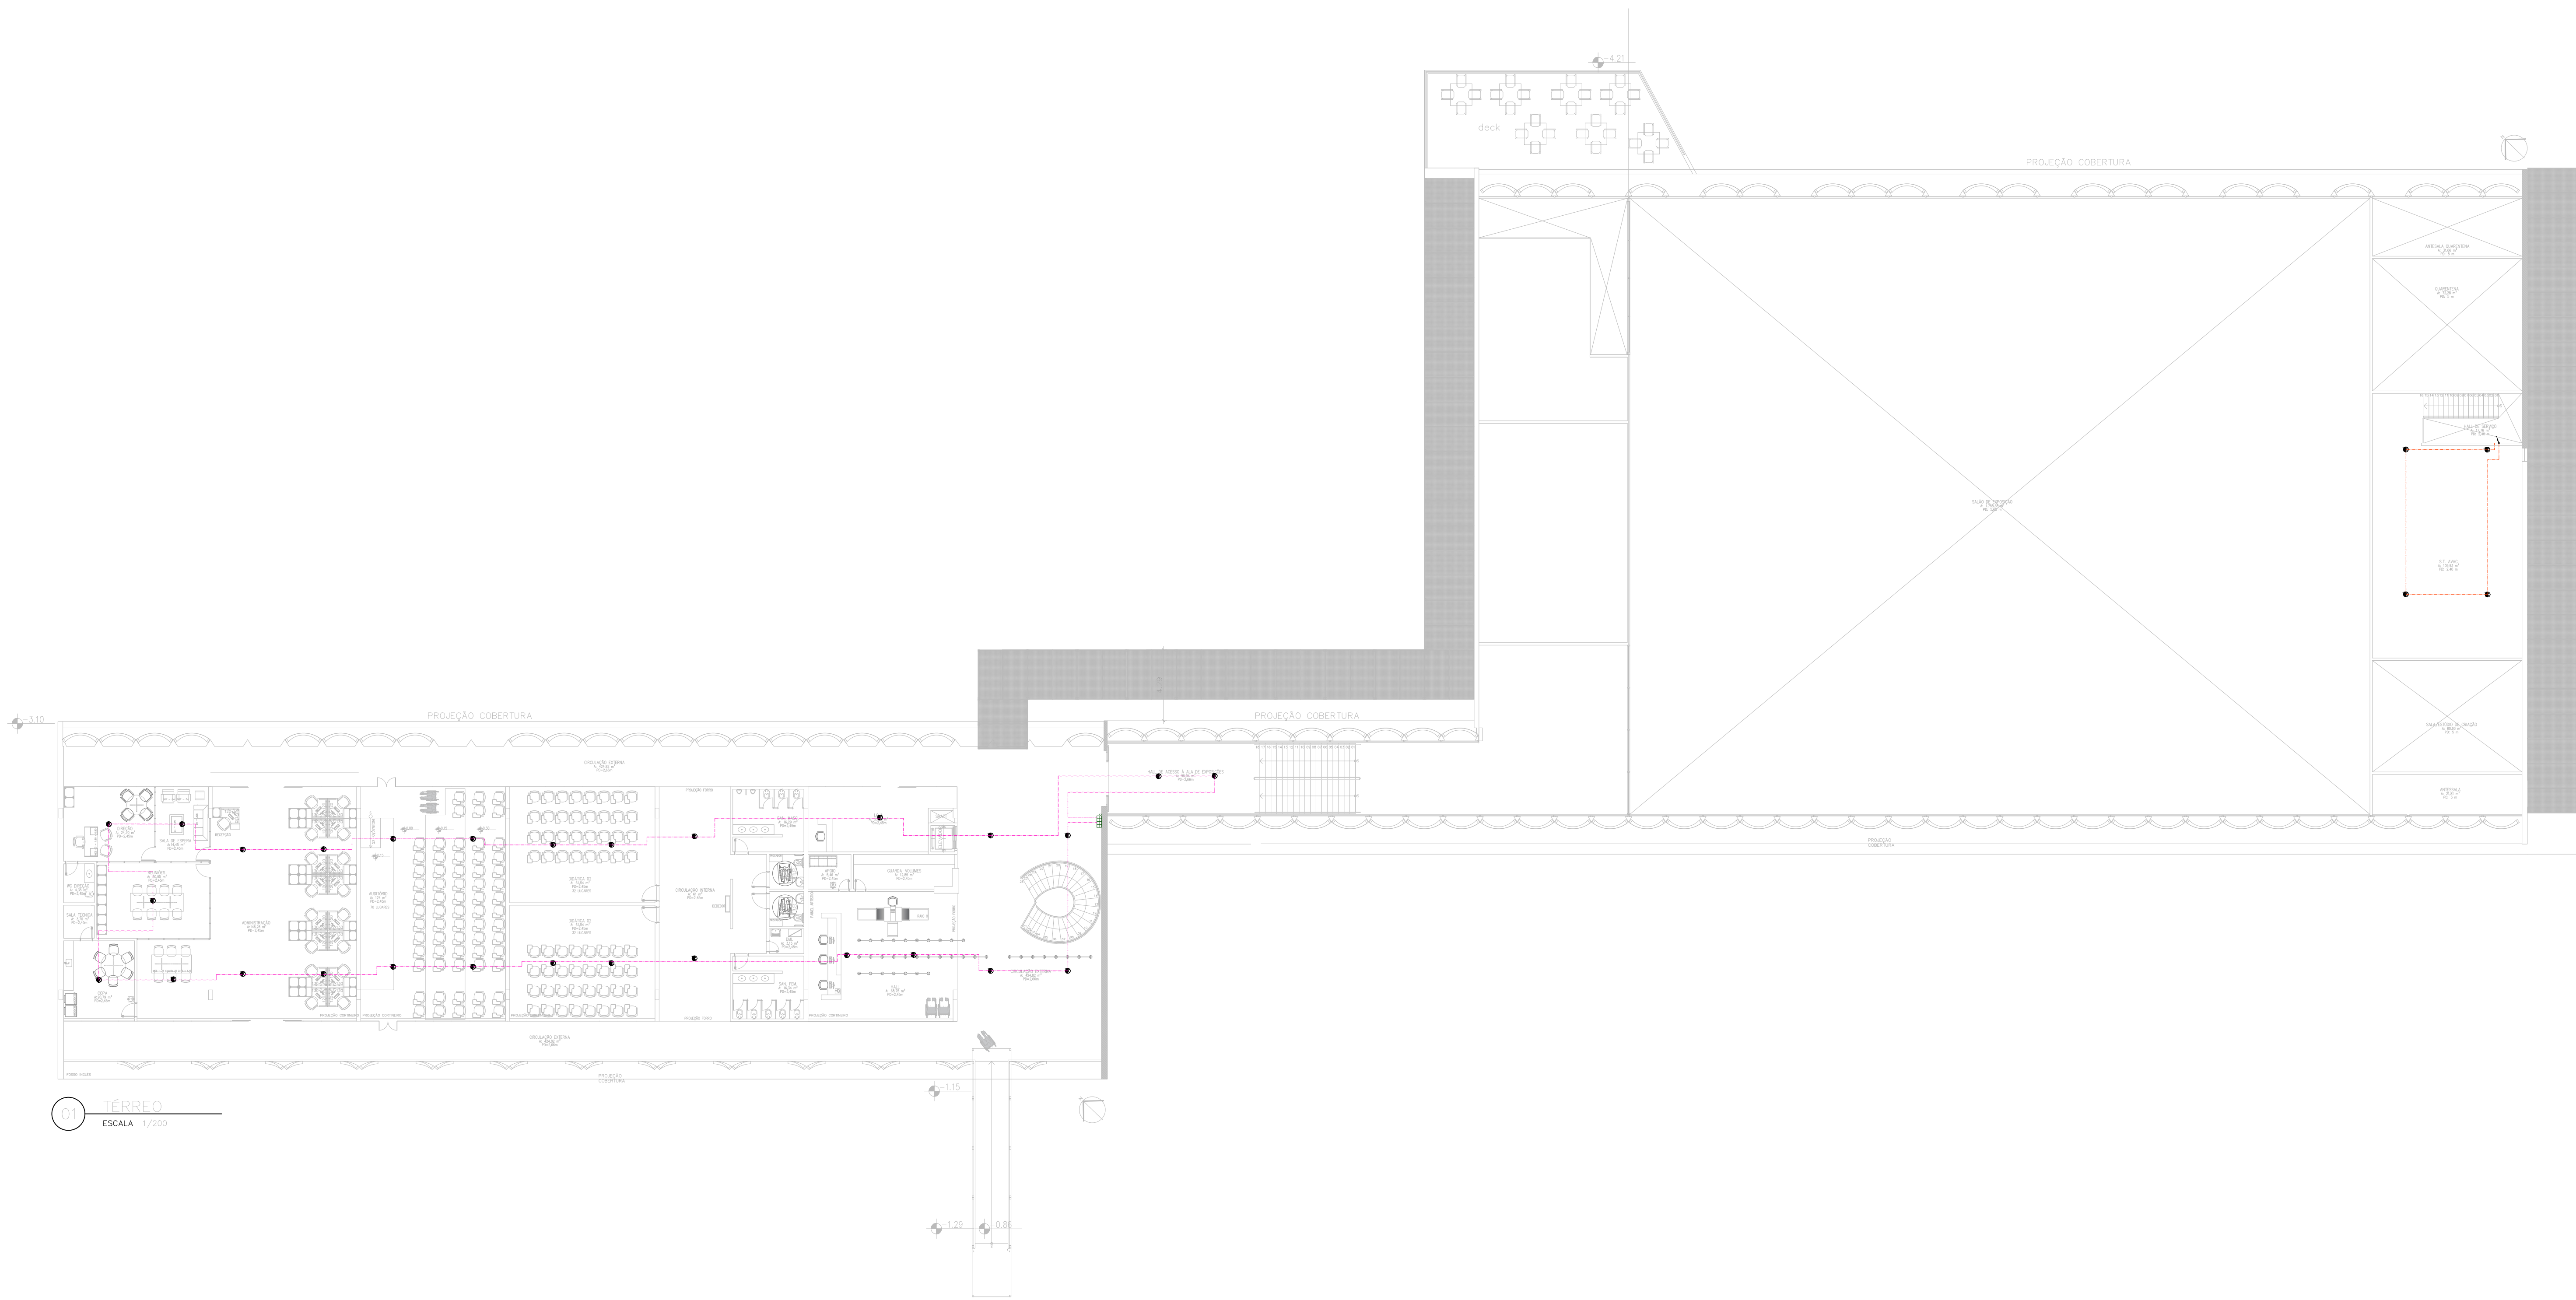

01 - CM ENTERRADO
ESCALA 1/200


LEGENDA CBMDF	
SÍMBOLO	DESCRIÇÃO
	ALARME DE AÇÃO MANUAL
	AVISADOR SIRENE
	AVISADOR ÁUDIO VISUAL
	CENTRAL DE ALARME
	DETECTOR DE FUMAÇA ÓTICO
	DETECTOR DE FUMAÇA LINEAR
	DETECTOR DE CALOR LINEAR
	DETECTOR DE CHAMA LINEAR
	TUBULAÇÃO DE DETECÇÃO

LEGENDA — ABNT NBR 17.240	
	CENTRAL SDAI
	SUBCENTRAL SDAI
	PANEL REPETIDOR
	PANEL SINÓPTICO
	BATERIA SDAI
	DETECTOR TÉRMICO FIXO
	DETECTOR MULTISENSOR
	DETECTOR DE CHAMA
	DETECTOR DE GASES INFLAMÁVEIS
	DETECTOR DE FUMAÇA POR AMOSTRAGEM DE AR
	DETECTOR DE FUMAÇA POR AMOSTRAGEM DE AR A LASER
	MÓDULO MONITOR
	MÓDULO DE COMANDO
	ELETROMÍM
	INDICADOR VISUAL PARALELO
	DETECTOR NO ENTREFORÇO (*)
	DETECTOR EM PAREDE (*)
	PROTEÇÃO CONTRA INTemperie (*)
	CONDULETE TIPO X
	CONDULETE TIPO T
	CONDULETE TIPO E
	CONDULETE TIPO LL
	CONDULETE TIPO LR
	CONDULETE TIPO C
	CONDULETE TIPO LB
	CONDULETE TIPO TB
	CAIXA DE PASSAGEM 4x4

Nº	CONTROLE DE EMISSÃO DE DESENHOS	DATA	REVISOR
----	---------------------------------	------	---------

SENADO FEDERAL SECRETARIA DE INFRAESTRUTURA COORDENAÇÃO DE PROJETOS				
ENTREPRESSA: SINFRA		LOCAL: L4 NORTE	ÁREA DE INTER.	

COORD. LUIZ O.	GESTOR ASSIST. JULIANO B.	TABULAÇÃO #07205	PROJETO CCPU	FASE: EST. PRELIMINAR	Nº PRANCHAS 1/1
ARQUITETO.	DESENHO:	DATA 15/08/2023	TÍTULO DA PRANCHAS SDAI	ESCALA: 1/200	

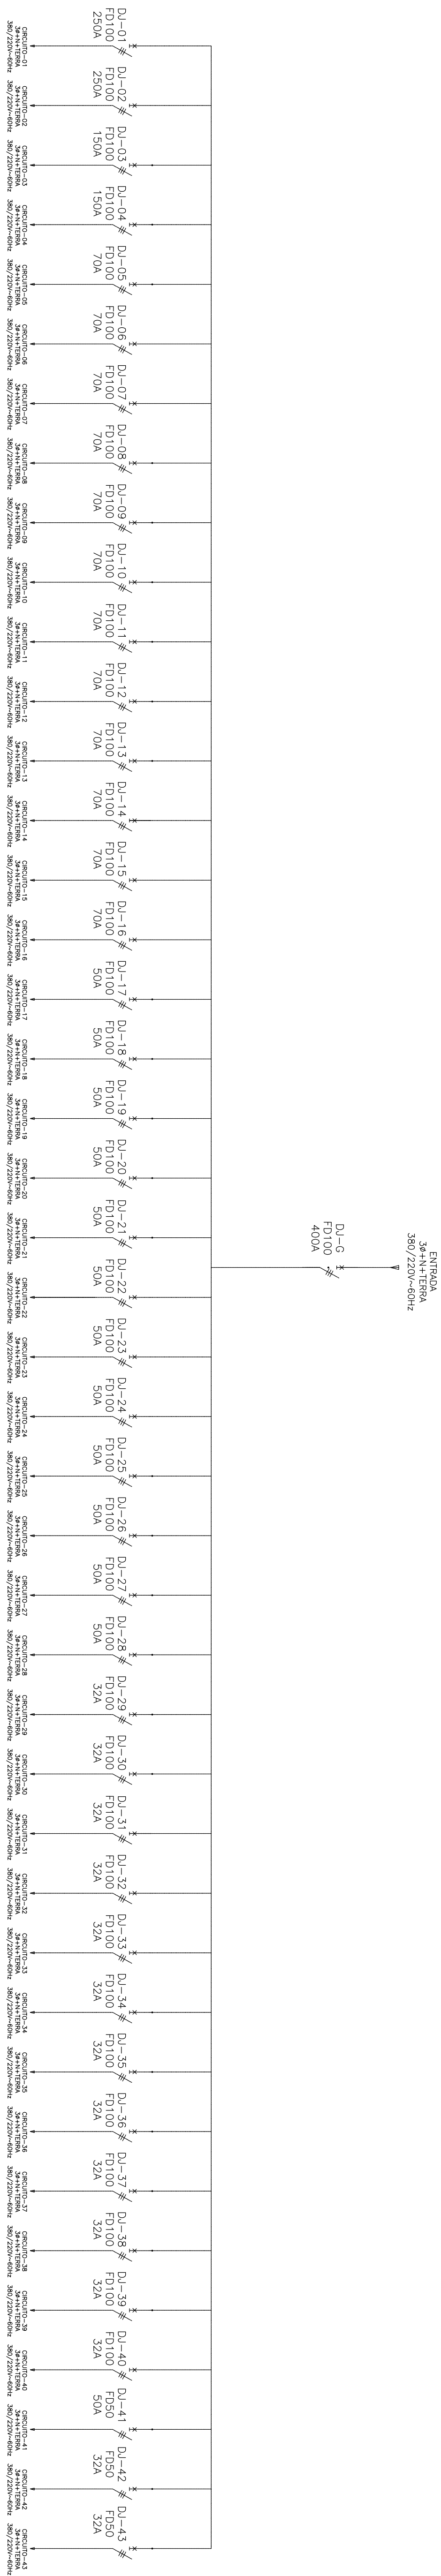

00		EMISSÃO INICIAL		XX/XX/2023		DELMO	
Nº		CONTROLE DE EMISSÃO DE DESENHOS		DATA		REVISOR	
SENADO FEDERAL SECRETARIA DE INFRAESTRUTURA COORDENAÇÃO DE PROJETOS E OBRAS DE INFRAESTRUTURA							
INTERESSADO							
SINFRA				LOCAL: INSCRIÇÃO SENADO			
COORD.		PROJETO		PÁGE		Nº PÁGINA/CALC.	
TITULO		TITULO DO PROJETO		AUTORIZADO		X/X	
ARQUITETO		DATA		ESCALA		1:100	
LOCAL: RUA RUA RUA		11/01/2023					



